

Sorina

Projektová dokumentace

Obchodní společnost:
Sorina a.s.
IČ: 18042996

Předseda správní rady:
Kaufmann Hanz, 607 541 480

Člen správní rady:
Gavlík Jakub, 725 089 396

Projekční kancelář:
Barracasa s.r.o.
IČ: 10811150

Vedoucí projekční kanceláře:
Ulbrich Jiří, 603 383 950






Obsah

3	Situace
5	Struktura
6	Pohledy
8	Řezy
10	Stavební
17	Elektro
24	Osvětlení
30	Vzduchotechnika
36	Vytápění
40	Kanalizace
45	Plynoinstalace
47	Vodoinstalace
52	Vizualizace
56	Tabulky

Sorina

Situace koordinační

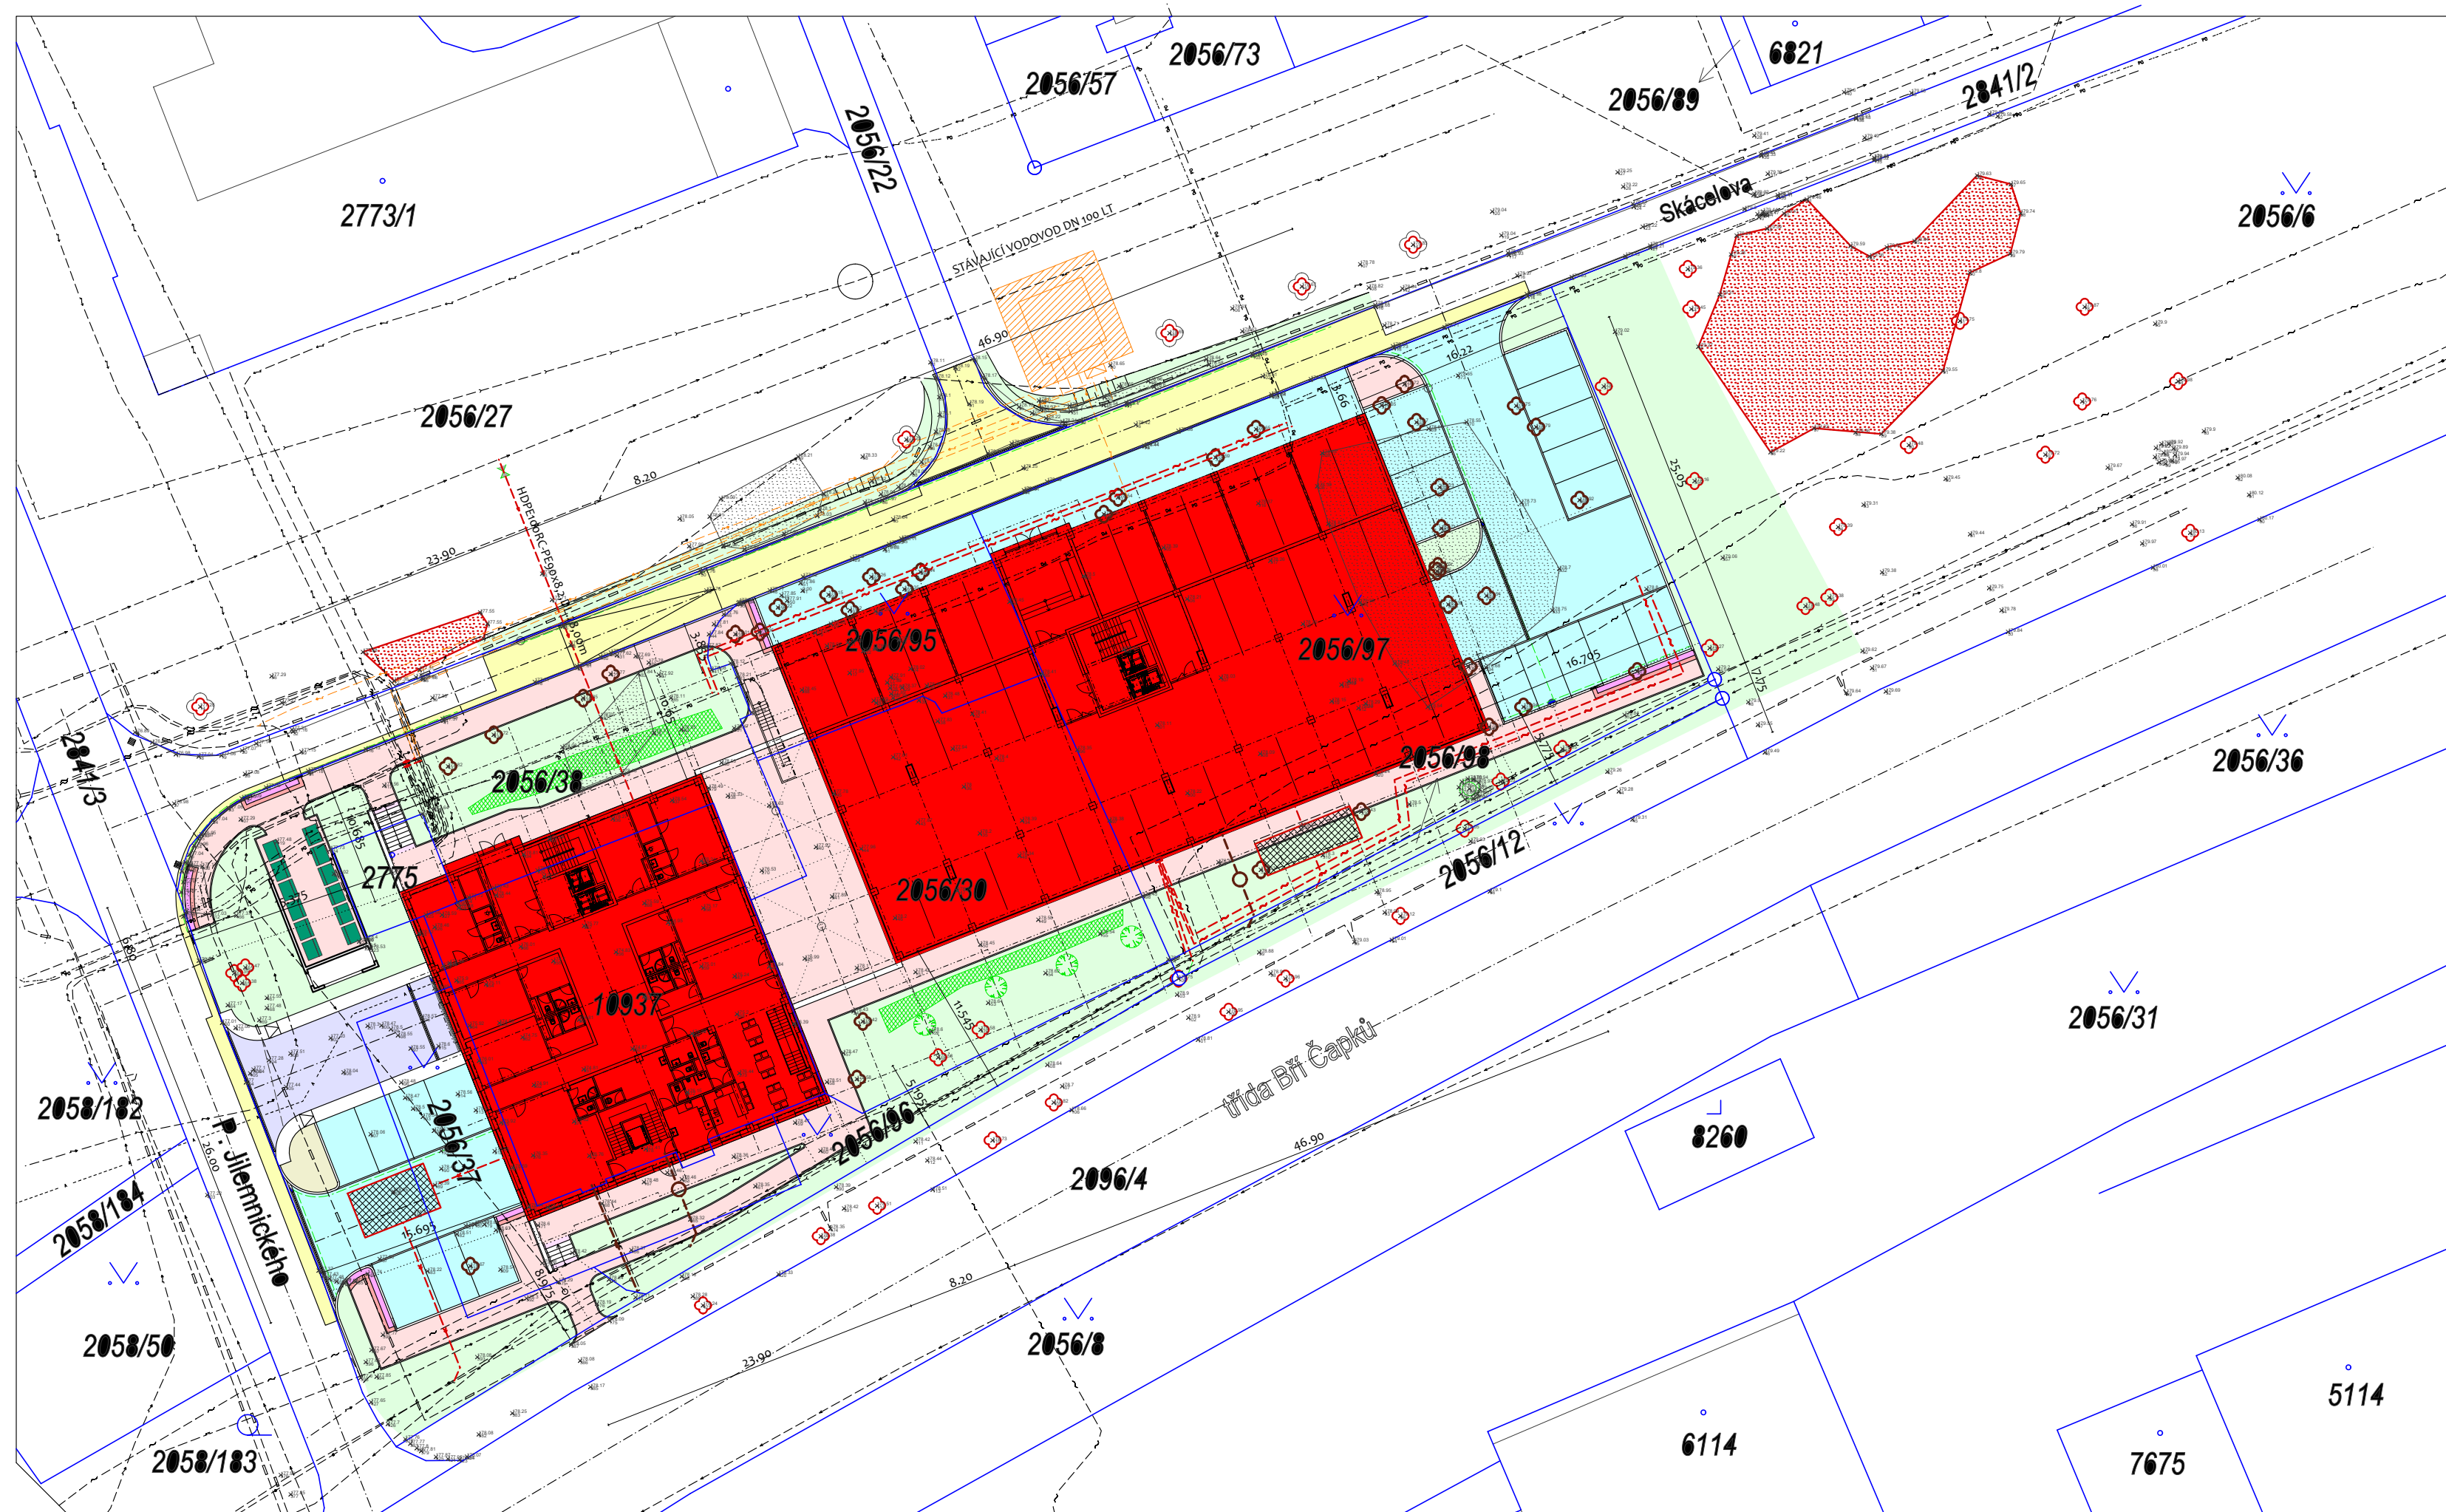

Legenda

Stávající sítě, stromy a keře

- | | |
|---|--|
| Stávající sdělovací kabely CETIN (metalický) | Stávající stromy ke kácení |
| Stávající sdělovací kabely CETIN (neprovazované) | Stávající stromy bez zásahu |
| Zaměřený průběh optického kabelu, HDPE trubky nebo sdělovacího optického a metalického kabelu | Zapojený porost bez zásahu |
| Stávající kabelové vedení VN (EG.D) | Zapojený porost ke kácení na povolení |
| Stávající kabelové vedení NN (EG.D) | Náhradní výsadba |
| Zařízení sdělovací techniky (EG.D) | Javor Babyka - 4 ks |
| Stávající STL plynovod (GasNet) | Nové keře - Tivolník |
| Stávající vedení venkovního osvětlení (ELTODO) | |
| Stávající vodovod (VaK Hodonín) | |
| Stávající kanalizace (VaK Hodonín) | |
| Optický kabel (Net Connect) | |
| Veřejná komunikační síť (Vodafone) | |
| Jodobromovod (Město-lázně) | Hranice pozemků dle katastru nemovitostí |

Navrhované objekty a technická a technologická zařízení

- | | | |
|---|---|--|
| SO 01 - Hlavní budova | IO 01 - Vodovod | IO 04 - Přípojka elektro 5x1-AYKY 4x240 (řeší EG.D) |
| SO 02 - Komunikace a zpevněné plochy | IO 01.01 - Nová vodovodní přípojka | IO 05 - STL plynovodní přípojka HDPE100+ - PN4 - 32x3,0 |
| Komunikace upravované | Potrubí HDPE 100RC - SDR11 - D ₂₀₀ (300x8,2) DN 80 - délky 28 m | 80 kPa, PR dn 32 - 8,5 m, ukončeno kulovým ventilem DN 25 ve skříni HUP |
| Parkovací plochy | Vodometná sestava umístěná v 1. PP v technické místnosti | IO 06 - Připojení objektů na jednotnou telekomunikační síť CETIN a.s. |
| Sjezd do 1. PP | IO 02 - Kanalizace splašková gravitační KG DN 200 | IO 08 - Přeložka vedení slaboproudu |
| Chodníky | Délka kanalizace P1 1,5 m | IO 09 - Přeložka trafostanice a rozvodů elektro |
| Travnaté plochy | Délka kanalizace P2 12 m | Přeložky VN, NN a další (návrh trasy řeší EG.D) |
| | Revizní šachty DN 1000 | Nová trafostanice - návrh umístění (řeší EG.D) |
| | IO 03 - Dešťové vody z objektu potrubí KG DN 200 | IO 10 - Přeložka venkovního osvětlení (ELTODO) |
| | Délka kanalizace 1+1 přes RN1 6,5 m | |
| | Délka kanalizace 2+2 přes RN2 23,1 m | |
| | Retenční nádrže RN1 a RN2 každá o objemu 20 m ³ | |
| | Osazen výroby ventil (s plnopřůtočným bezpečnostním přepadem s omezením průtoku na 2,0 l/s) | |

BARRACASA CONCEPT

BARRACASA s.r.o.
U Řeky 600, 720 00 Ostrava Hrabová
IČO : 10811150 DIČ : CZ 10811150
Tel. : + 420 603 383 950
+ 420 604 824 204
barracasain@gmail.com

BYTOVÝ KOMPLEX SORINA

Koordinální situační výkres

AUTOR NÁVRHU :

ZODPOVĚDNÝ PROJEKTANT :

ING. IVAN JURDIN

VYPRACOVAL :

ING. IVAN JURDIN

INVESTOR :

CMC for Group a.s.
Pražákova 1008/69
639 00 Brno

MĚSTSKÝ ÚŘAD :

MÚ Hodonín
Národní třída 373/25
695 01 Hodonín 1

STUPEŇ :

DOSZ

FORMÁT :

A2

DATUM :

02/2025


MĚŘÍTKO :

1 : 500

0,000 = 179,000

ČÍSLO VÝKRESU :

C.03.

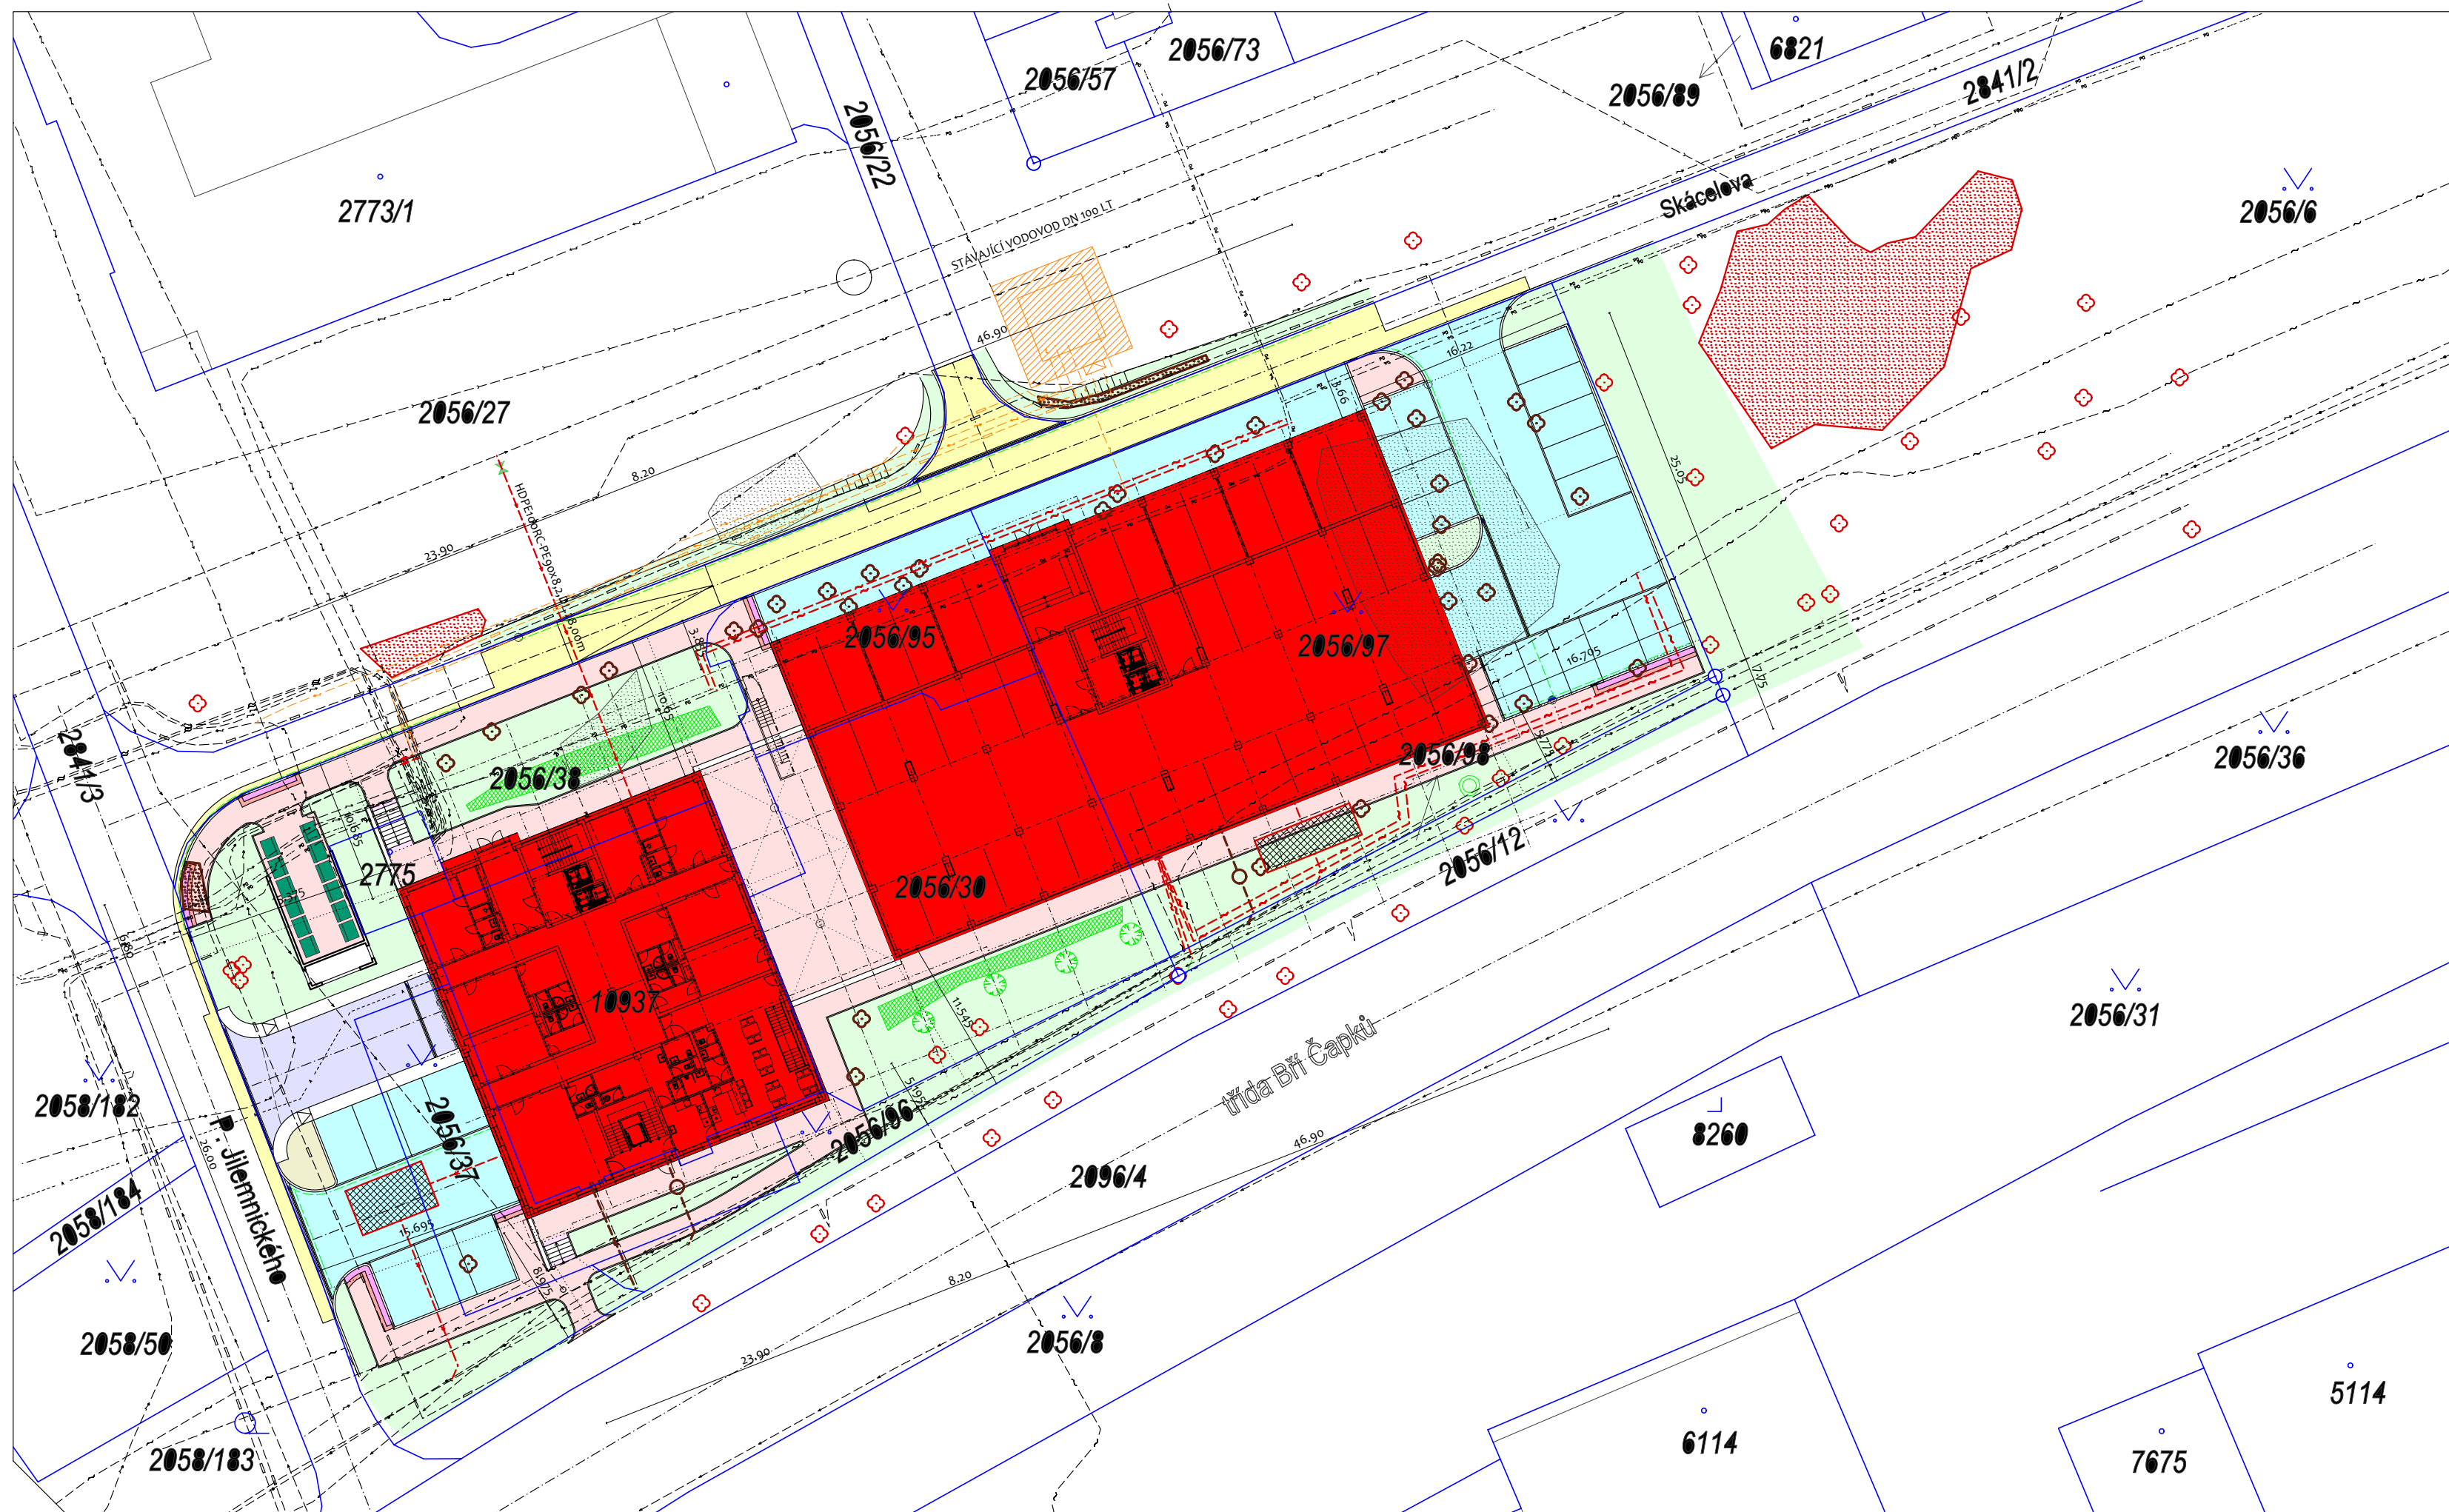


Legenda

Stávající sítě, stromy a keře

- | | |
|--|---|
| <ul style="list-style-type: none"> Stávající sdělovací kabely CETIN (metalický) Stávající sdělovací kabely CETIN (neprovzované) Zaměřený průběh optického kabelu, HDPE trubky nebo souběh optického a metalického kabelu Stávající kabelové vedení VN (EG.D) Stávající kabelové vedení NN (EG.D) Zařízení sdělovací techniky (EG.D) Stávající STL plynovod (GasNet) Stávající vedení venkovního osvětlení (ELTODO) Stávající vodovod (VaK Hodonín) Stávající kanalizace (VaK Hodonín) Optický kabel (Net Connect) Veřejná komunikační síť (Vodafone) Jodobromovod (Město-lázně) | <ul style="list-style-type: none"> Stávající stromy ke kácení Stávající stromy bez zásahu Zapojený porost bez zásahu Zapojený porost ke kácení na povolení Náhradní výsadba Javor Babyka - 4 ks Nové keře - Tivolník Hranice pozemků dle katastru nemovitostí |
|--|---|

Navrhované objekty a technická a technologická zařízení

- | | | |
|--|--|---|
| <ul style="list-style-type: none"> SO 01 - Hlavní budova SO 02 - Komunikace a zpevněné plochy Komunikace upravované Parkovací plochy Sjezd do 1.PP Chodníky Travnaté plochy | <ul style="list-style-type: none"> IO 01 - Vodovod IO 01.01 - Nová vodovodní přípojka Potrubí HDPE 100RC - SDR11 - Dgo (90x8,2) DN 80 - délky 28 m Vodoměrná sestava umístěna v 1.PP v technické místnosti IO 02 - Kanalizace splašková gravitační KG DN 200 Délka kanalizace P1 1,5 m Délka kanalizace P2 12 m Revizní šachty DN 1000 IO 03 - Dešťové vody z objektu potrubí KG DN 200 Délka kanalizace 1+1 přes RN1 6,5 m Délka kanalizace 2+2 přes RN2 23,1 m Retenční nádrže RN1 a RN2 každá o objemu 20 m³ Osazen vírový ventil (s plnopřutočným bezpečnostním přepadem s omezením průtoku na 2,0 l/s) | <ul style="list-style-type: none"> IO 04 - Přípojka elektro 5x1-AKY 4x240 (řeší EG.D) IO 05 - STL plynovodní přípojka HDPE100 - PN4 - 32x3,0 80 kPa, PR dn 32 - 8,5 m, ukončeno kulovým ventilem DN 25 ve skříni HUP IO 06 - Připojení objektů na jednotnou telekomunikační síť CETIN a.s. IO 08 - Přeložka vedení slaboproudu IO 09 - Přeložka trafostanice a rozvodů elektro Přeložky VN, NN a další (návrh trasy řeší EG.D) Přeložky VN, NN a další (návrh trasy řeší EG.D) Nová trafostanice - návrh umístění (řeší EG.D) IO 10 - Přeložka venkovního osvětlení (ELTODO) |
|--|--|---|

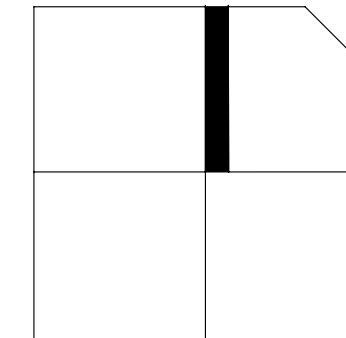

BARRACASA CONCEPT

BARRACASA s.r.o.
U Řeky 600, 720 00 Ostrava Hrabová
IČO : 10811150 DIČ : CZ 10811150
Tel. : + 420 603 383 950
+ 420 604 824 204
barracasain@gmail.com

BYTOVÝ KOMPLEX SORINA

Katastrální situační výkres

AKCE :

OPSAH :

AUTOR NÁVRHU :

ZODPOVĚDNÝ PROJEKTANT :

ING. IVAN JURDIN

VYPRACOVAL :

ING. IVAN JURDIN

INVESTOR :

CMC for Group a.s.
Pražákova 1008/69
639 00 Brno

MĚSTSKÝ ÚŘAD :

MěÚ Hodonín
Národní třída 373/25
695 01 Hodonín 1

STUPEŇ :

DOSZ

FORMÁT :

A2

DATUM :

02/2025

MĚŘÍTKO :


1 : 500

0,000 = 179,000


ČÍSLO VÝKRESU :

C.02.

Barevné členění struktury stavby dle jednotlivých účelů využití prostor

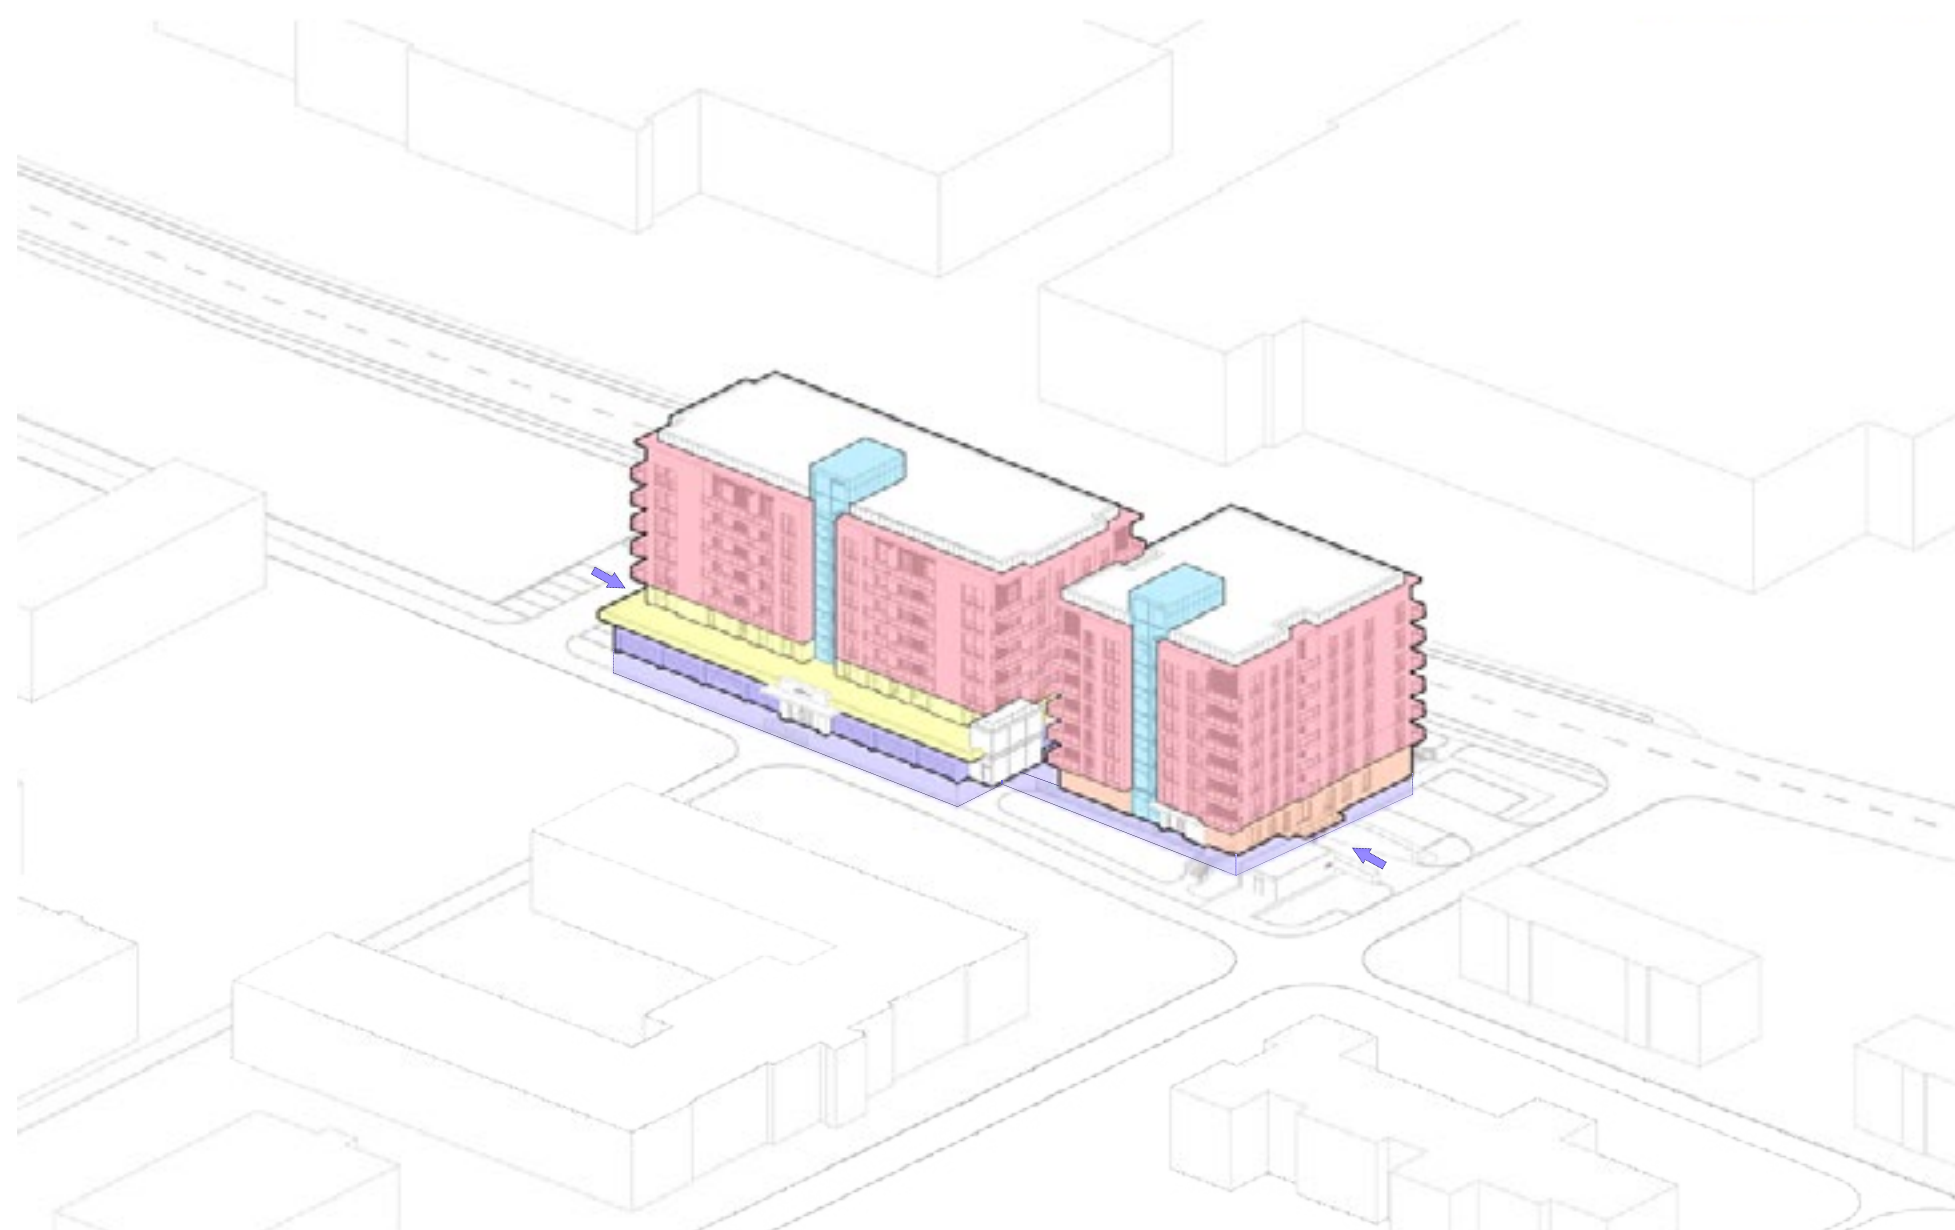


- BYTOVÉ JEDNOTKY
- PROSTORY DĚTSKÝCH SKUPIN
- PROSTORY GARÁŽÍ A KÓJÍ
- KOMERČNÍ PROSTORY
- SCHODIŠŤOVÝ PROSTOR

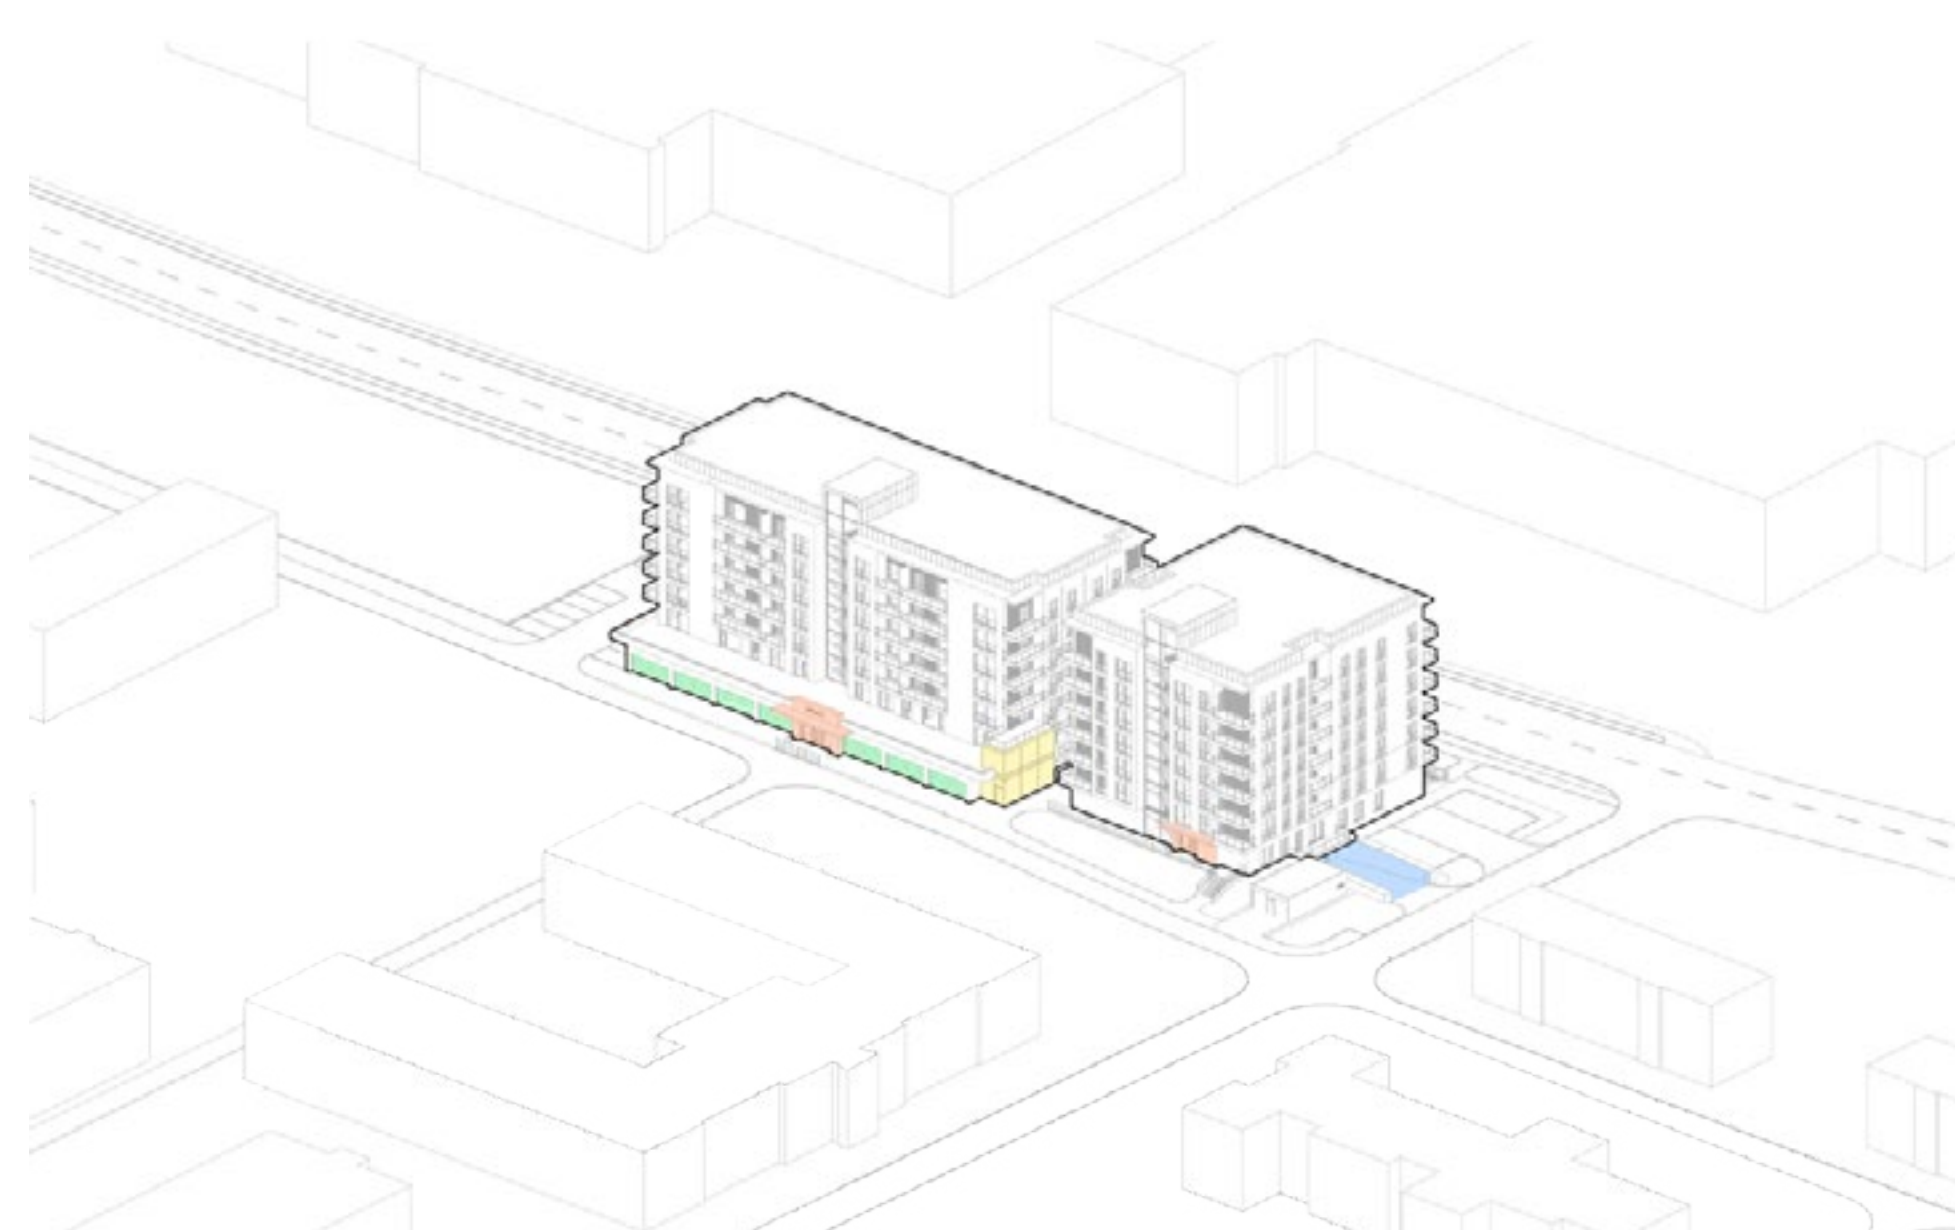

- SOUKROMÉ GARÁŽE
- HLAVNÍ VSTUPY DO OBJEKTŮ
- ÚNIKOVÉ PROSTOR DĚTSKÝCH SKUPIN
- VJEZD DO PODZEMNÍ GARÁŽE

SORINA A


POHLED JIŽNÍ

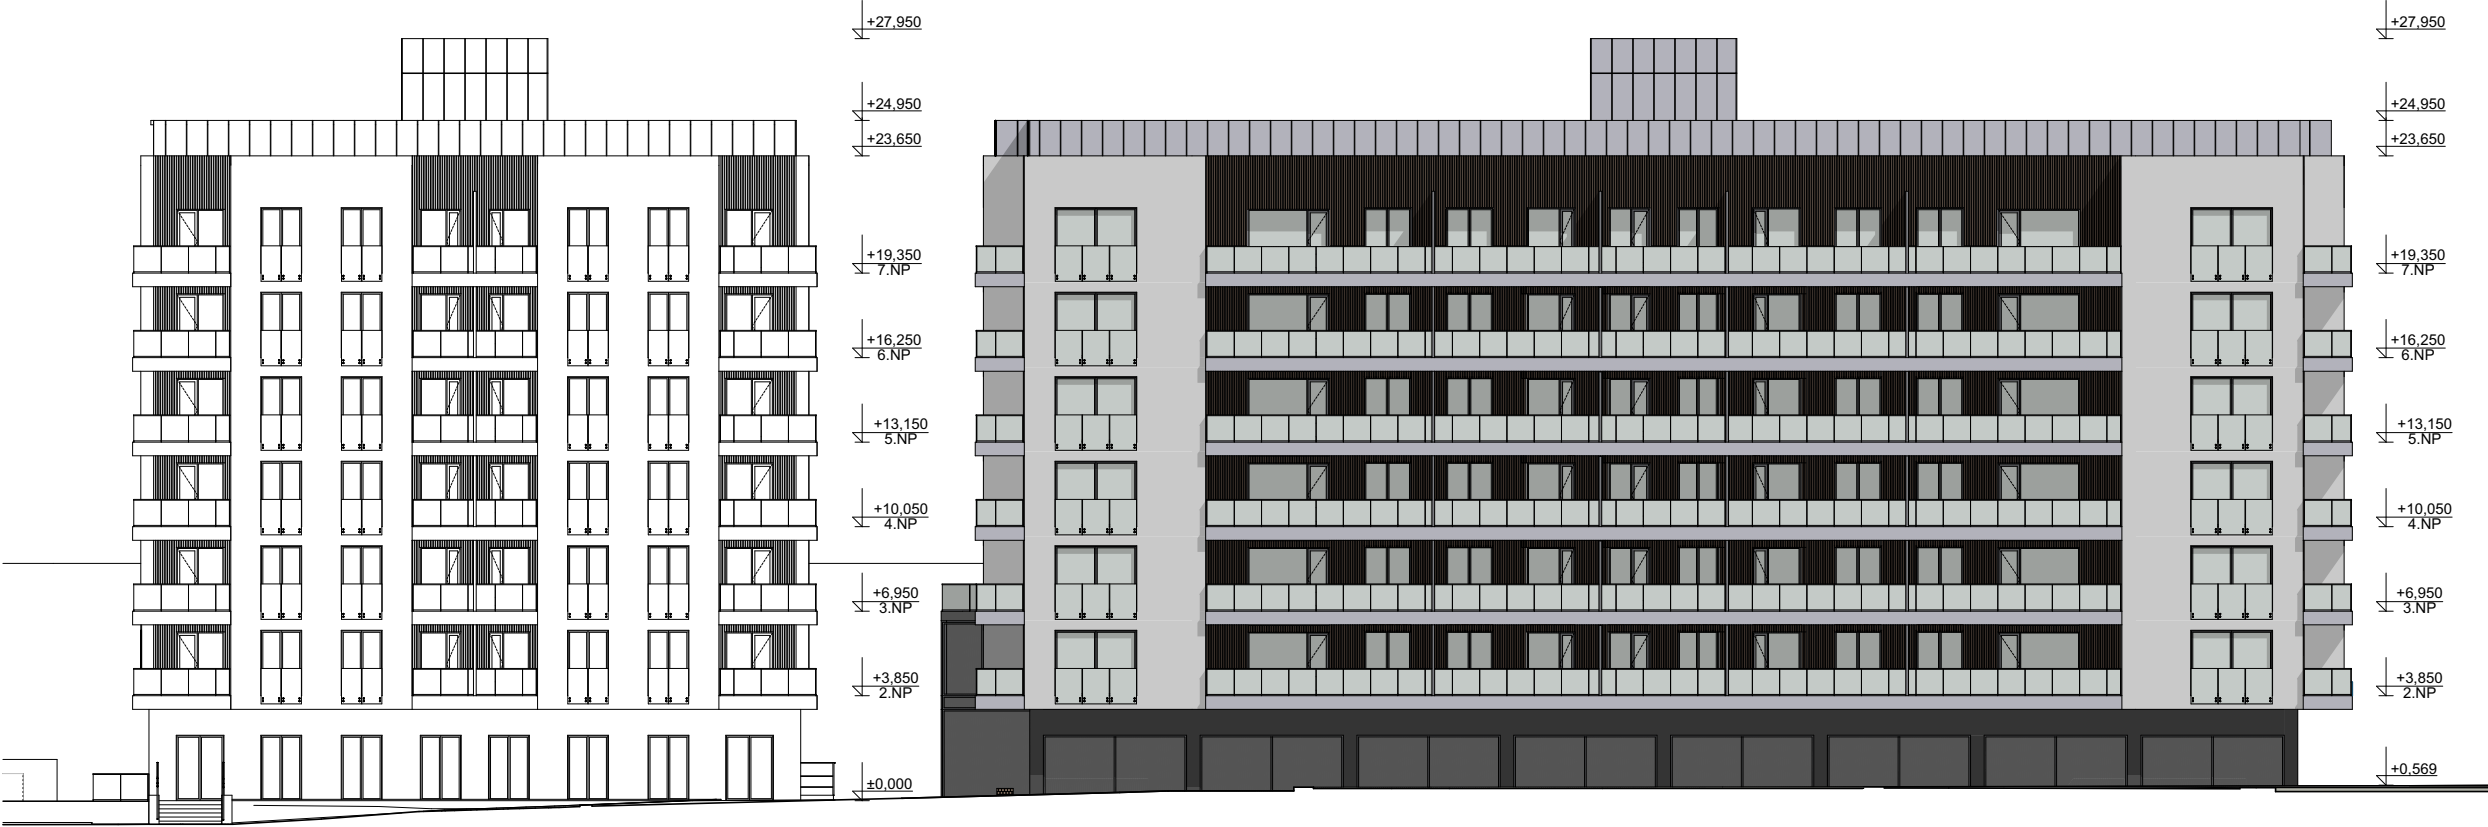

POHLED VÝCHODNÍ



POHLED SEVERNÍ

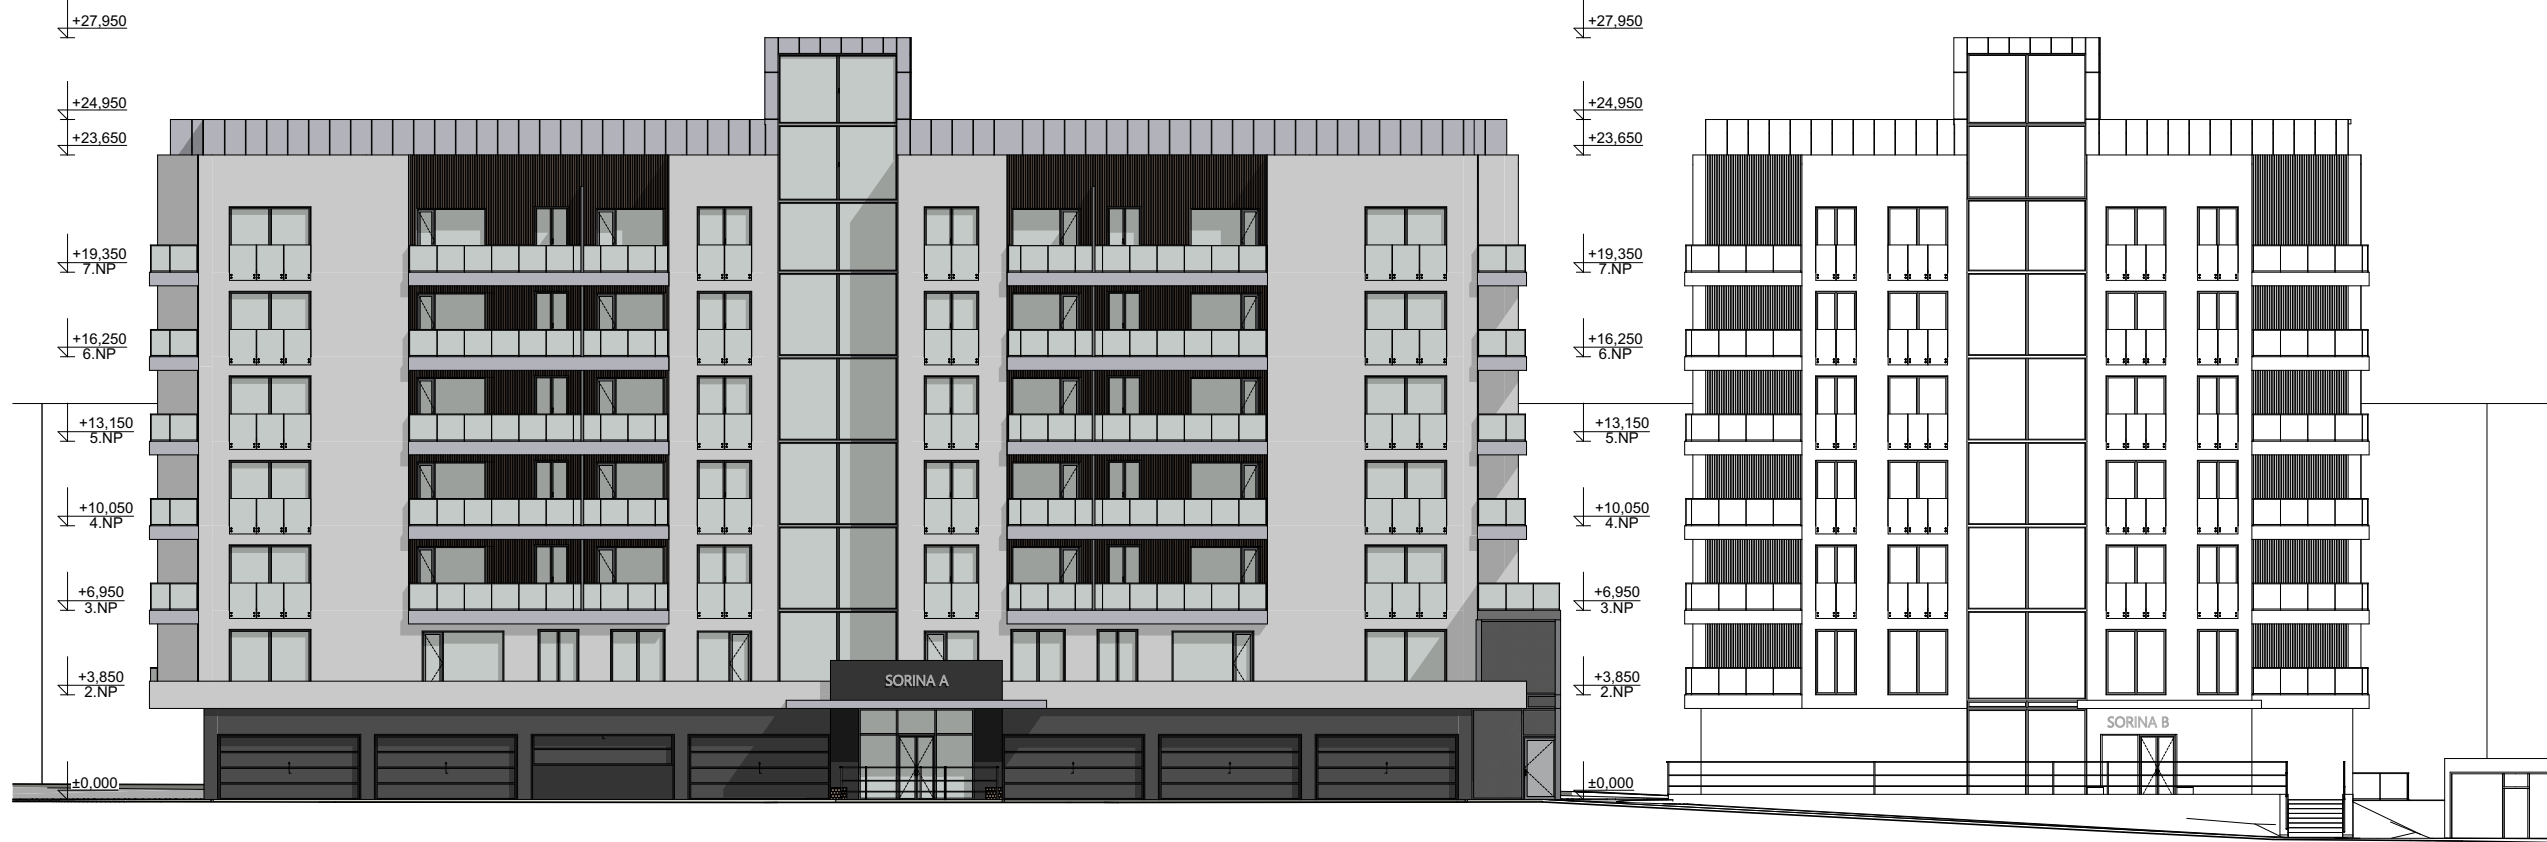

POHLED ZÁPADNÍ



Ing. Ivan Jurdin
Datum: 2025.06.17
07:17:02
+02'00'

Digitálně podepsal Ing. Ivan Jurdin

BARRACASA CONCEPT

BARRACASA s.r.o.
U Řeky 600 720 00 Ostrava Hrabová
IČO: 10811150 DIČ: CZ 10811150
Tel: +420 603 383 950
+420 604 824 204
barracasain@gmail.com

BYTOVÝ KOMPLEX SORINA

POHLEDY SORINA A

STAVBA (BUILDING):

OBJEKT (OBJECT):

AUTOR NÁVRHU:

H.I.P.
Ing. Ivan Jurdin

VÝPRACOVAL:

František Libica

KONTROLOVAL:

Ing. Ivan Jurdin

ZODPOVĚDNÝ PROJEKTANT:

Ing. Ivan Jurdin

INVESTOR:

CMC for Group a.s.
Pražákova 1008/69
639 00 Brno

MĚSTSKÝ ÚŘAD:

Hodonín

STUPEŇ:

DOZ

DATUM:

12/2024

ČÍSLO ZAKÁZKY:

0000

PUBLIKOVÁNO:

4/2025

ČÁST DOKUMENTACE: D.1.1.2.3

ČÍSLO VÝKRESU:

1

±0,000 = 179.00 BPV

SORINA B

POHLED JIŽNÍ



POHLED VÝCHODNÍ



POHLED SEVERNÍ



POHLED ZÁPADNÍ



±0,000 = 179.00 BPV

Ing. Ivan Jurdin
Digitálně podepsal Ing. Ivan Jurdin
Datum: 2025.06.17 07:17:47
+02'00'

BARRACASA CONCEPT

BARRACASA s.r.o.
U Řeky 600 720 00 Ostrava Hrabová
IČO: 10811150 DIČ: CZ 10811150
Tel: +420 603 383 950
+420 604 824 204
barracasain@gmail.com

BYTOVÝ KOMPLEX SORINA

POHLEDY SORINA B

STAVBA (BUILDING):

OBJEKT (OBJECT):

AUTOR NÁVRHU:

H.I.P.

Ing. Ivan Jurdin

VYPRACOVAL:

František Libica

KONTROLOVAL:

Ing. Ivan Jurdin

ZODPOVĚDNÝ PROJEKTANT:

Ing. Ivan Jurdin

INVESTOR:

CMC for Group a.s.
Pražákova 1008/69
639 00 Brno

MĚSTSKÝ ÚŘAD:

Hodonín

STUPEŇ:

DOZ

DATUM:

12/2024

ČÍSLO ZÁKÁZKY:

0000

PUBLIKOVÁNO:

4/2025


ČÁST DOKUMENTACE:

D.1.1.2.2


ČÍSLO VÝKRESU:

2

Řez 1 - 1

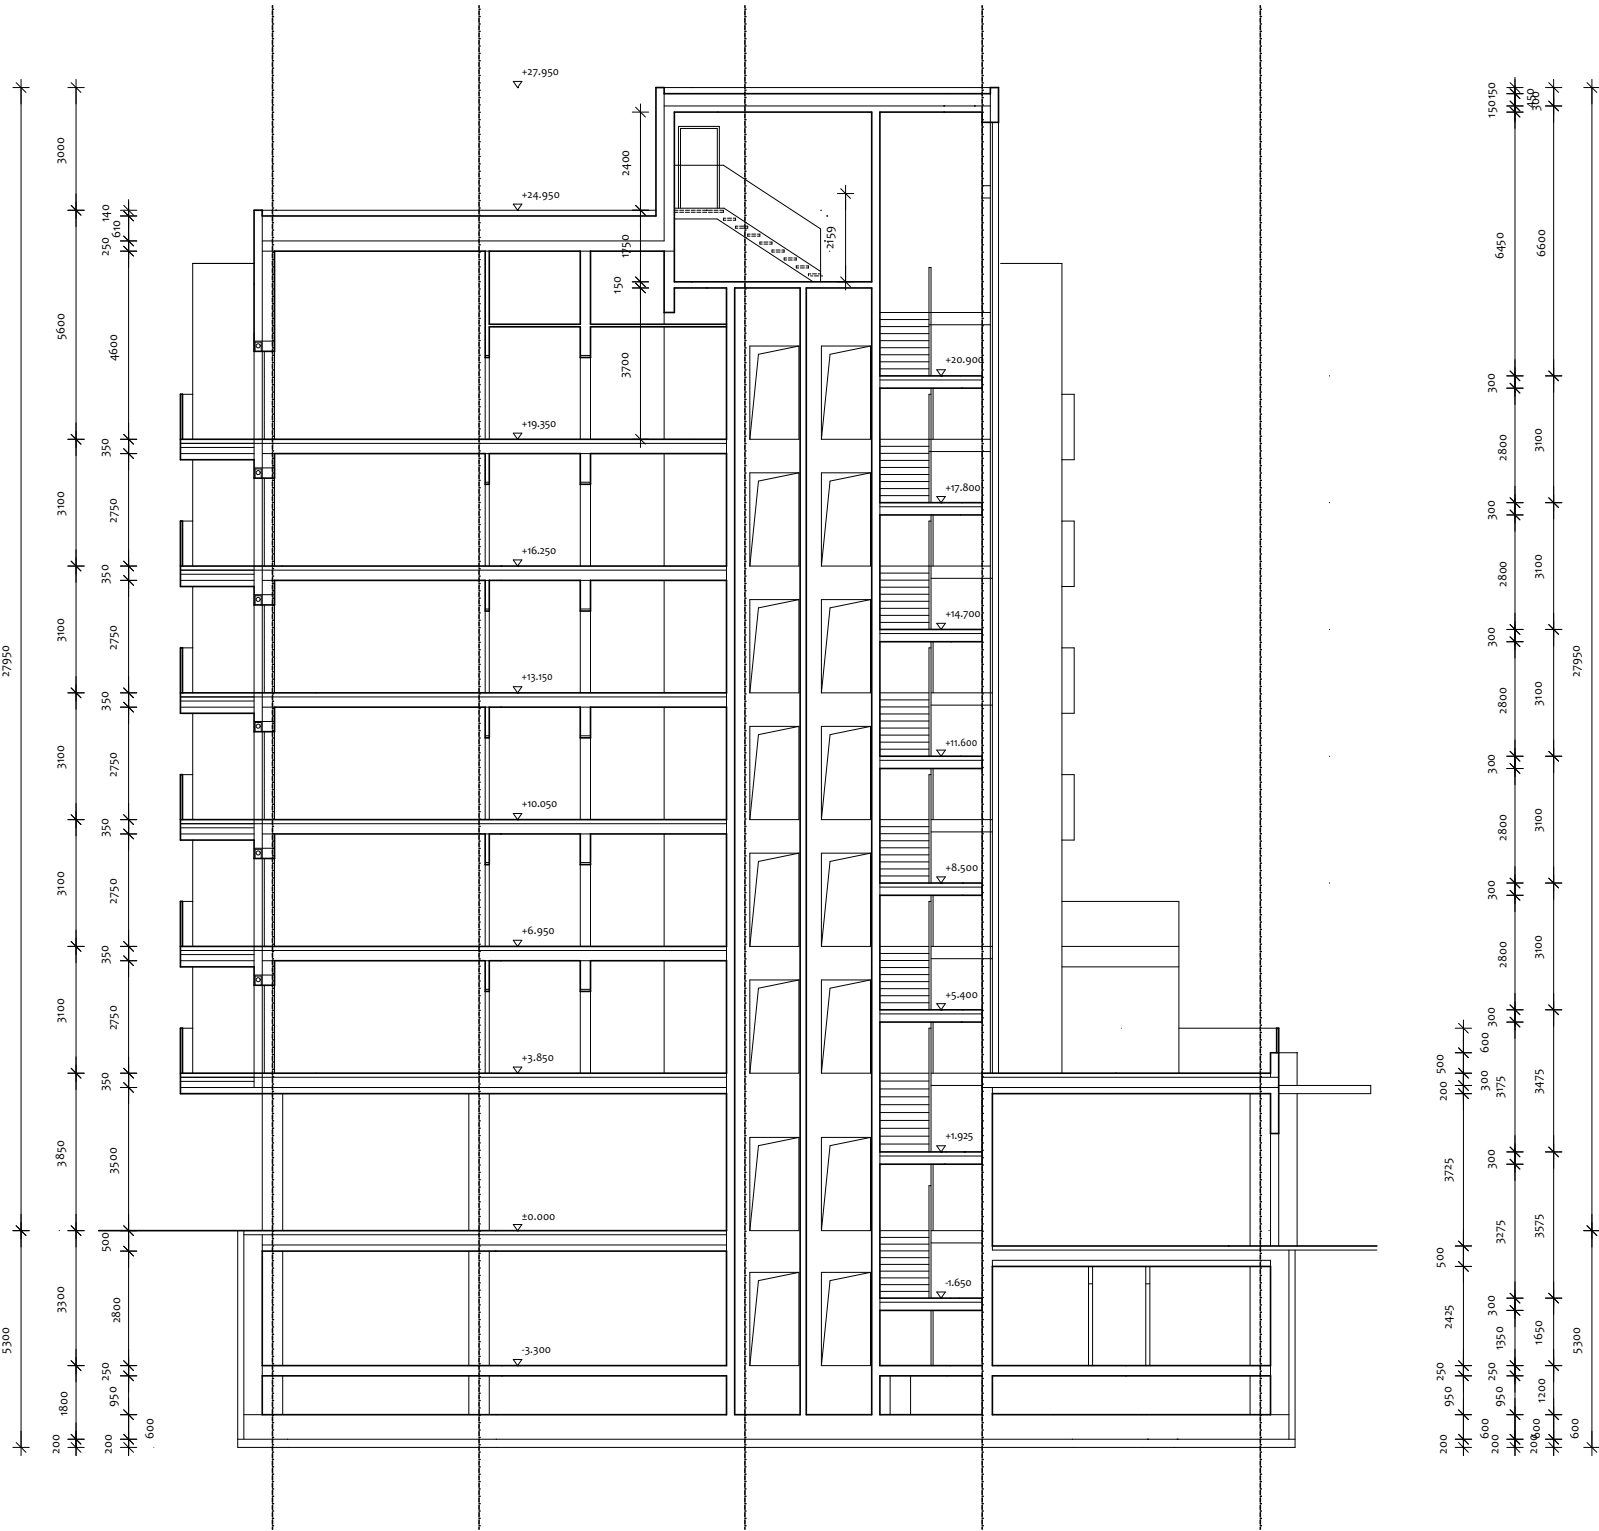

Řez 2 - 2

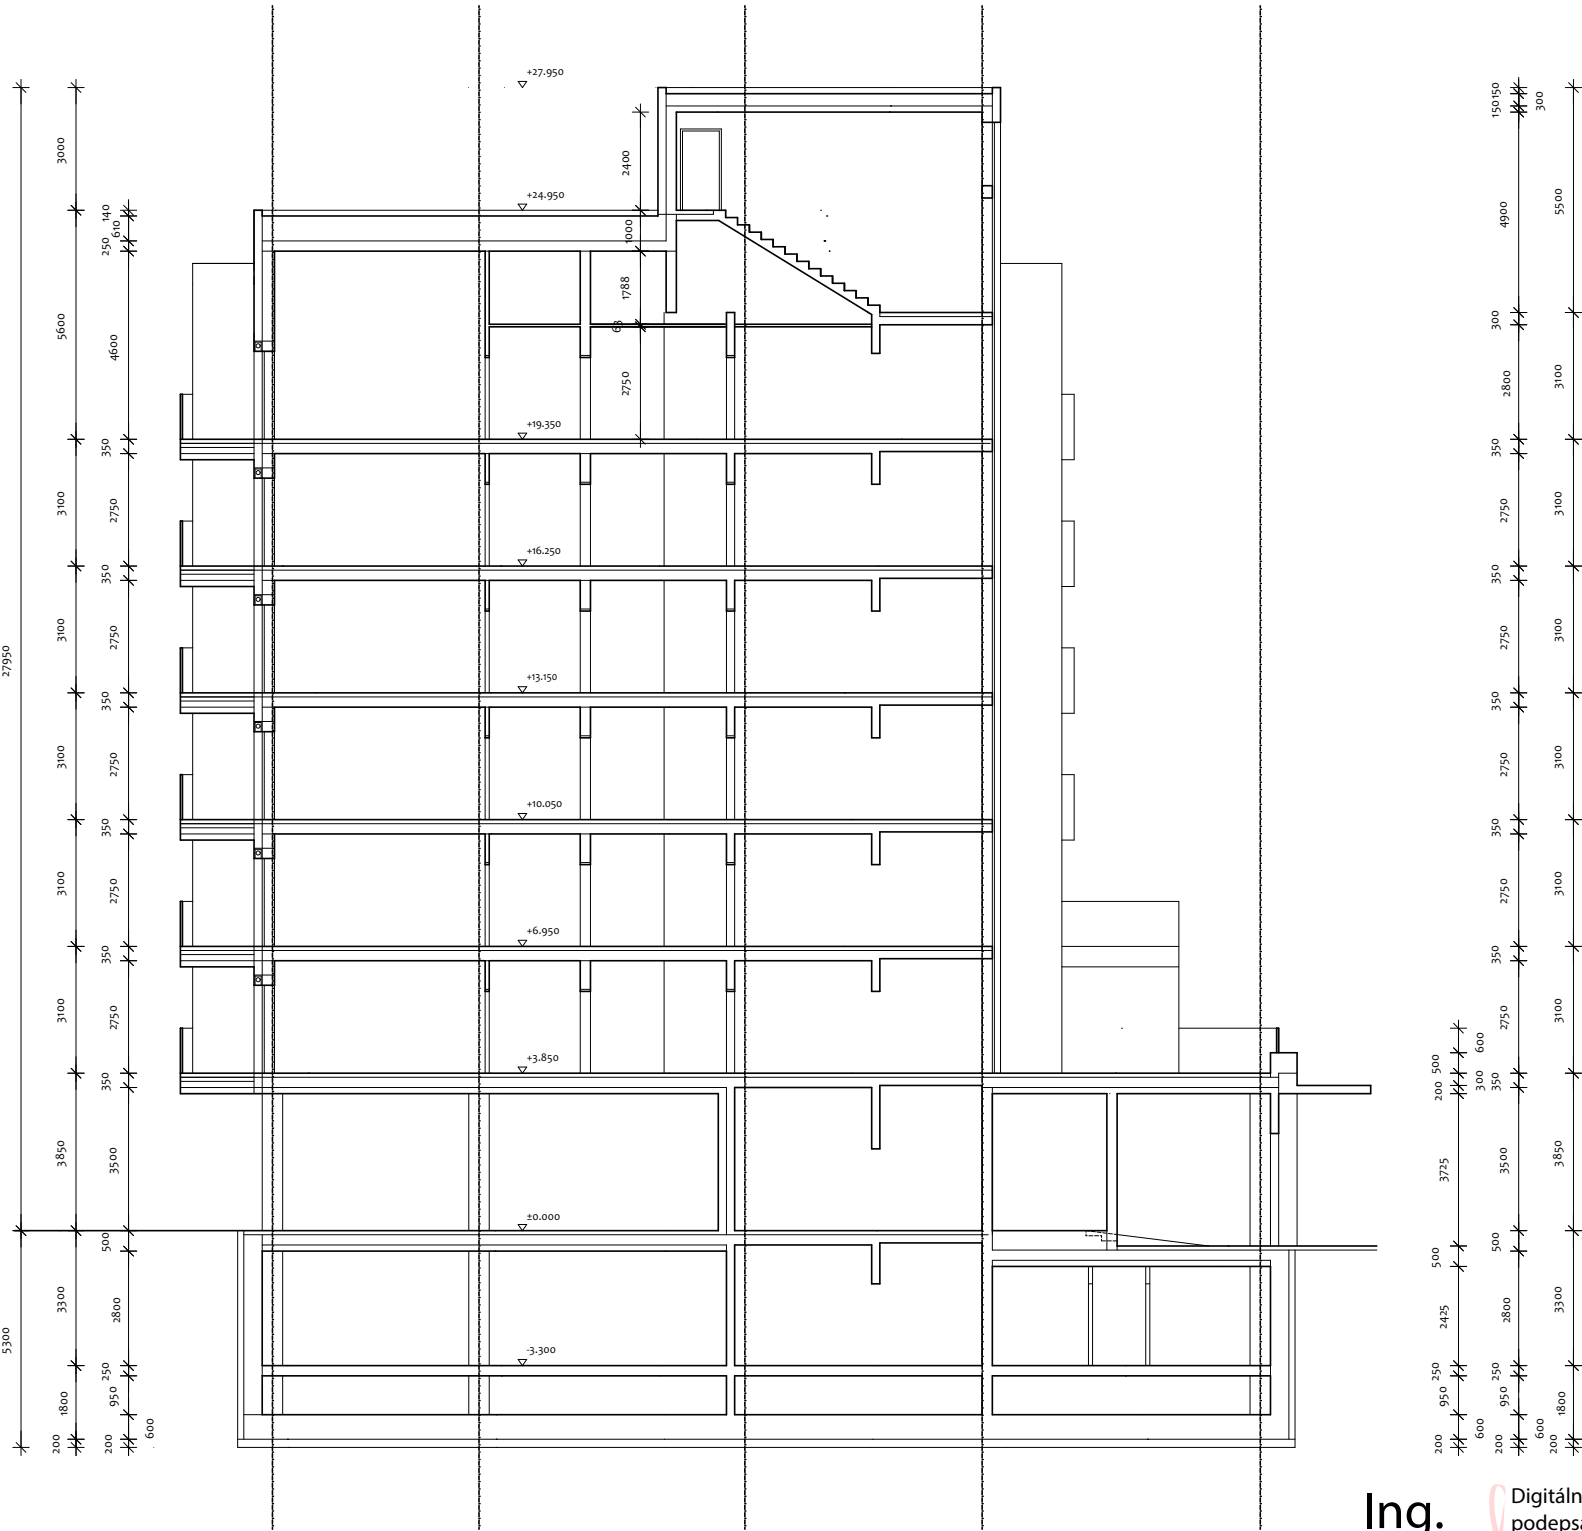

Ing. Ivan Jurdin
Digitálně podepsal Ing. Ivan Jurdin
Datum: 2025.06.17
+02'00'

BARRACASA CONCEPT
BARRACASA s.r.o.
U Řeky 600 720 00 Ostrava Hrabová
IČO: 10811150 DIČ: CZ 10811150
Tel: +420 603 383 950
+420 604 824 204
barracasain@gmail.com


BYTOVÝ KOMPLEX SORINA
ŘEZY 1,2

AUTOR NÁVRHU:
H.I.P.
Ing. Ivan Jurdin
VYPRACOVAL:
František Libica
KONTROLOVAL:
Ing. Ivan Jurdin
ZODPOVĚDNÝ PROJEKTANT:
Ing. Ivan Jurdin
INVESTOR:
CMC for Group a.s.
Pražákova 1008/69
639 00 Brno


MĚSTSKÝ ÚŘAD:
Hodonín
STUPEŇ:
DOZ.
DATUM:
12/2024
ČÍSLO ZAKÁZKY:
0000
PUBLIKOVÁNO:
4/2025
ČÁST DOKUMENTACE: D.1.1.2.2
FORMÁT:
A1+1 (ISS/ISSA)
MĚŘÍTKO:
1:100
KÓD OBJEKTU:
0000
REVIZE:
00
ČÍSLO VÝKRESU:
1

±0,000 = 179.00 BPV

Řez 4 - 4

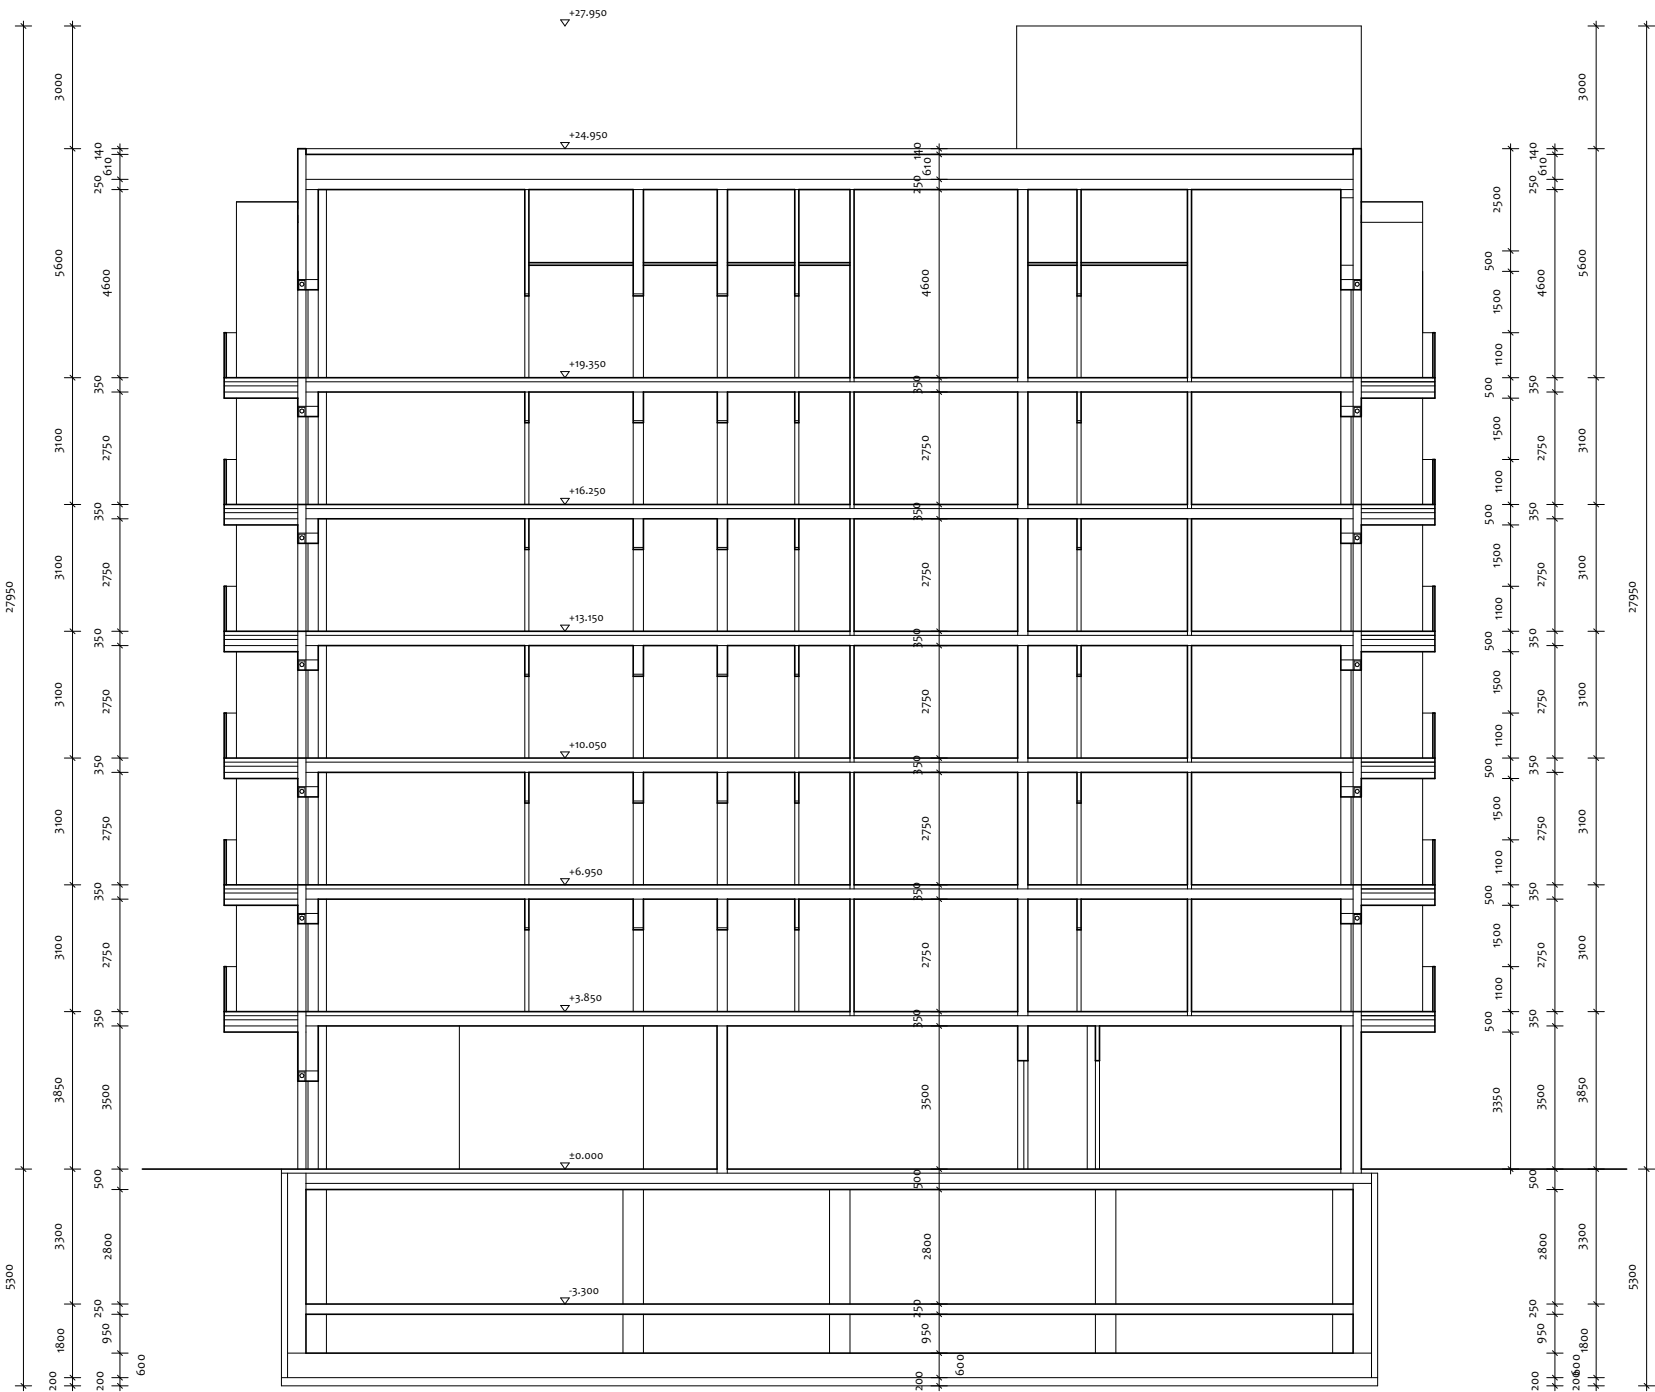

Řez 3 - 3

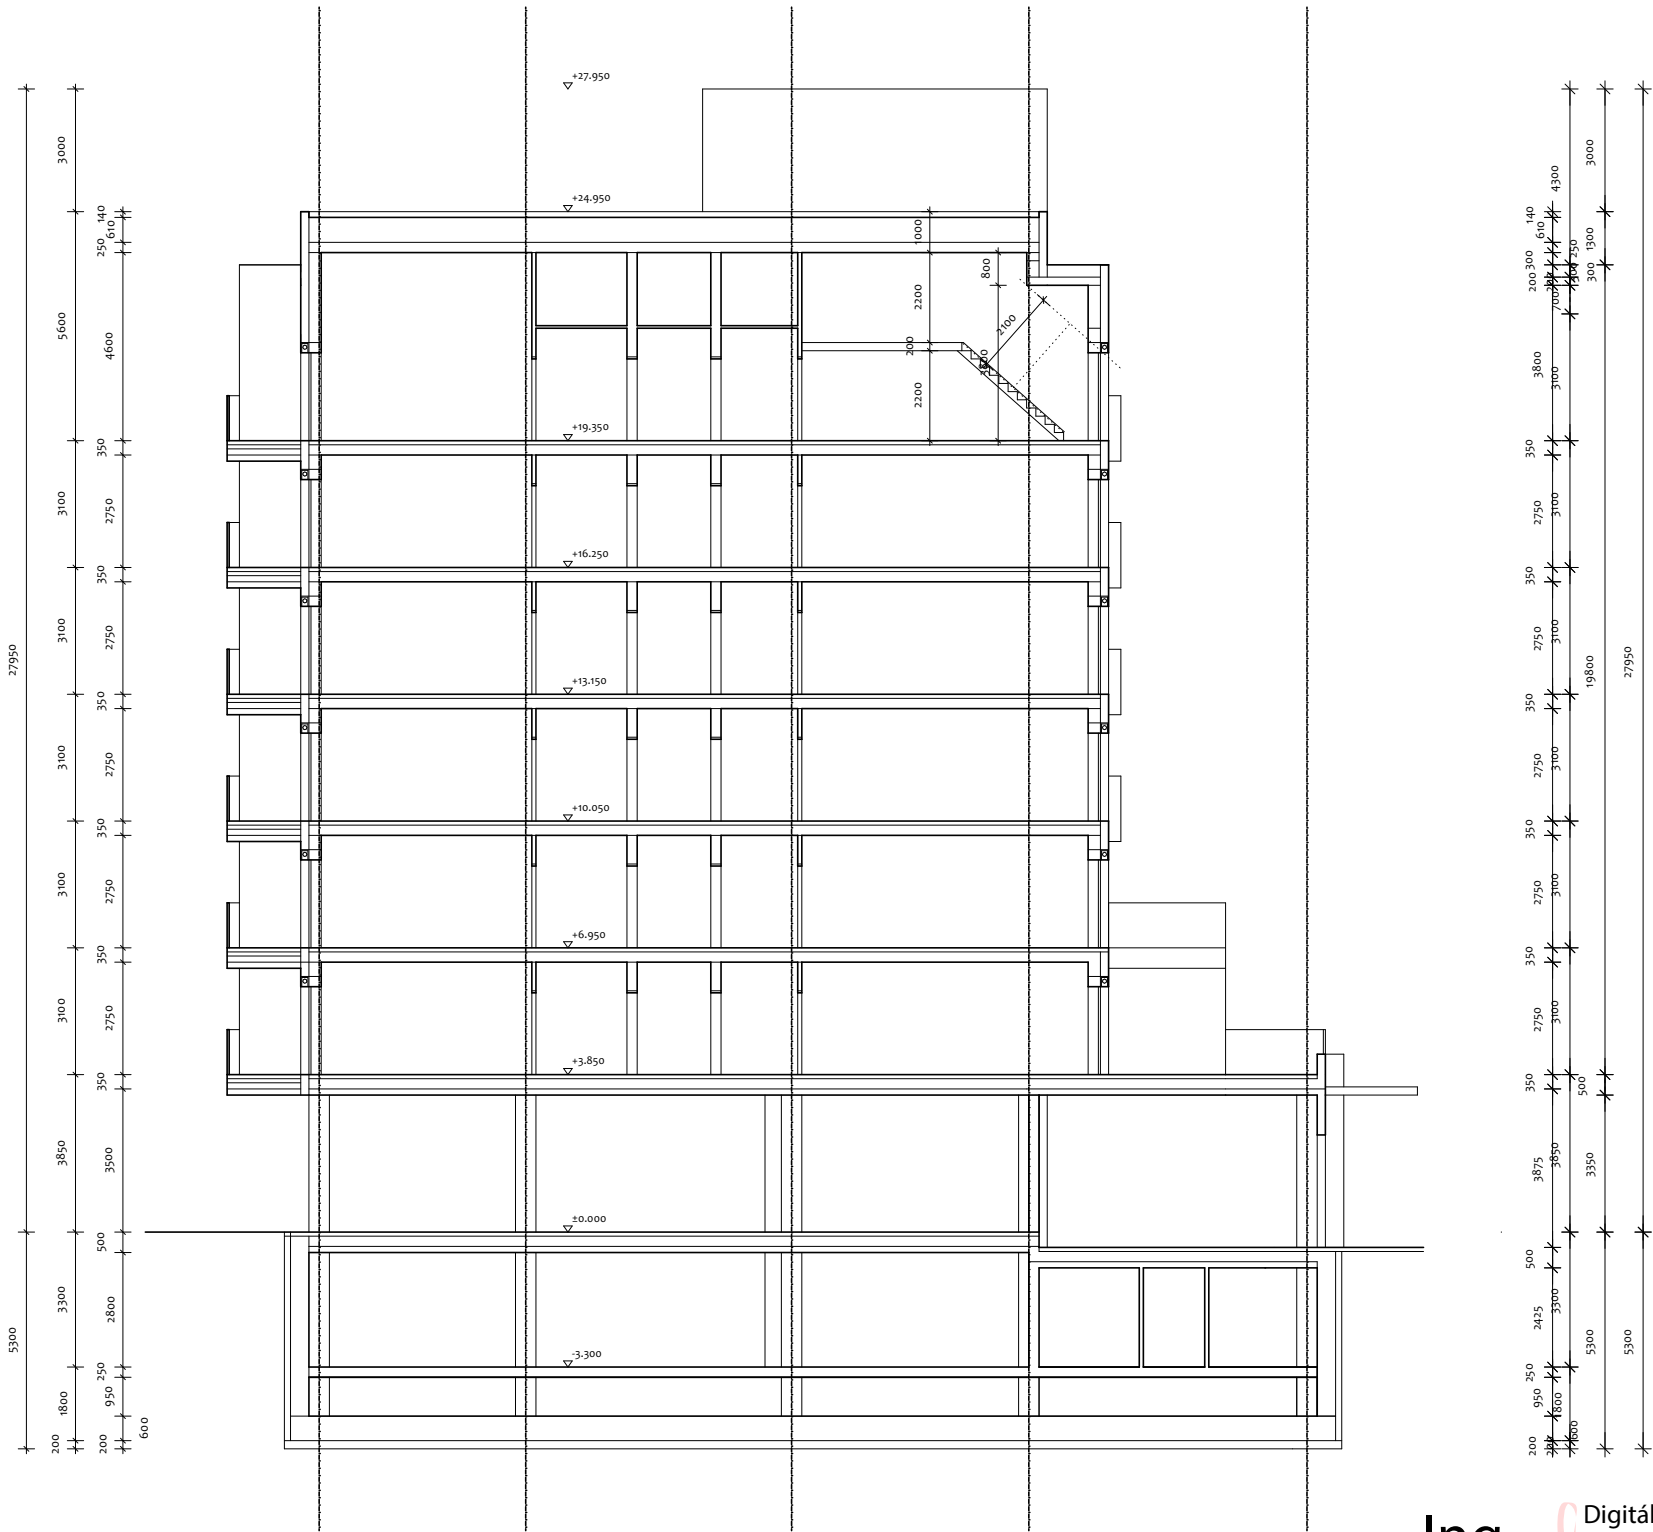

Ing. Ivan Jurdin
Digitálně podepsal Ing. Ivan Jurdin
Datum: 2025.06.17
07:16:07
+02'00'

±0,000 = 179.00 BPV

BARRACASA CONCEPT

BARRACASA s.r.o.
U Řeky 600 720 00 Ostrava Hrabová
IČO: 1081150 DIČ: CZ 1081150
Tel: +420 603 383 950
+420 604 824 204
barracasain@gmail.com

BYTOVÝ KOMPLEX SORINA

ŘEZY 3,4

STAVBA (BUILDING):

AUTOR NÁVRHU:

H.I.P.

Ing. Ivan Jurdin

VYPRACOVAL:

František Libica

KONTROLOVAL:

Ing. Ivan Jurdin

ZODPOVĚDNÝ PROJEKTANT:

Ing. Ivan Jurdin

INVESTOR:

CMC for Group a.s.
Pražákova 1008/69
639 00 Brno

MĚSTSKÝ ÚŘAD:

Hodonín

STUPĚŇ:

DOZ

DATUM:

12/2024

ČÍSLO ZAKÁZKY:

0000

PUBLIKOVÁNÍ:


4/2025

ČÁST DOKUMENTACE: D.1.1.2.2

ČÍSLO VÝKRESU:

2


Varianta "A" 1.PP

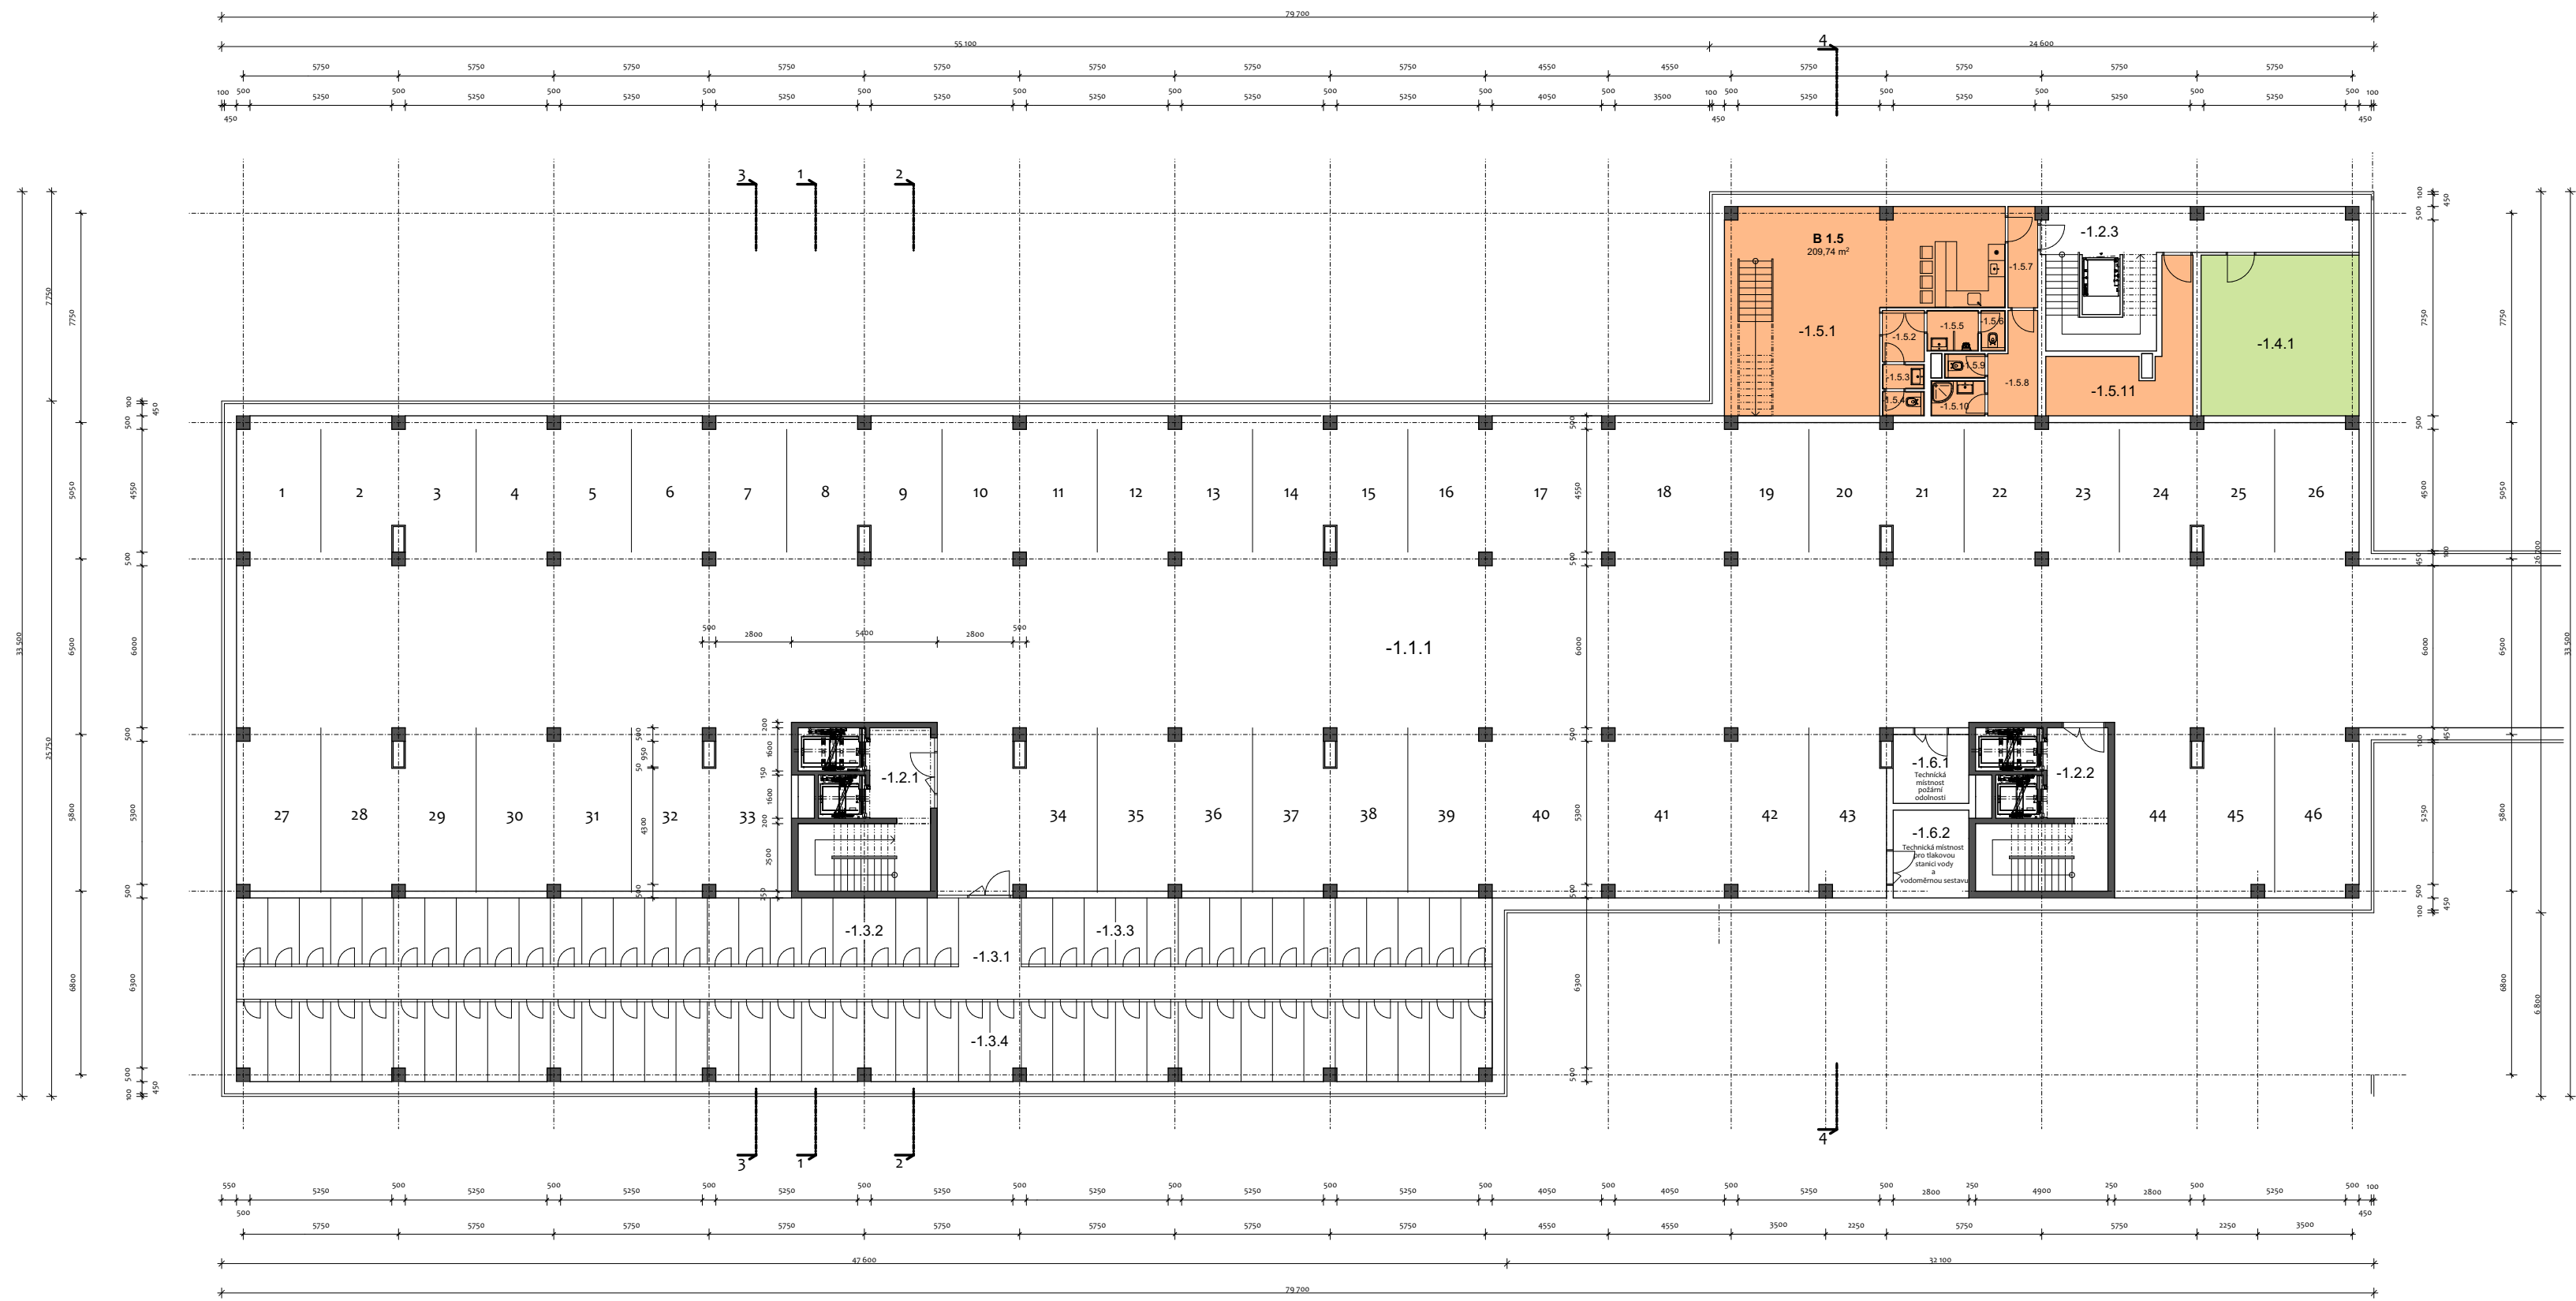

Tabulka místností A 1.PP				
Č.	Kategorie stavy	Název místnosti	Plocha (m²)	Prostředí
-1.1.1	Společné prostory	Garáž	1280.37	46 parkovacích stání
-1.2.1		Chodba a schodiště	20.04	Sorina A
-1.2.2		Chodba a schodiště	20.04	Sorina B
-1.2.3		Chodba a schodiště	30.69	Sorina B
			70.77	
-1.3.1	Kóje	Chodba kóje	61.73	
-1.3.2		Kóje 1	65.51	1 kóje + 2,85 m²
-1.3.3		Kóje 2	42.72	1 kóje + 2,85 m²
-1.3.4		Kóje 3	134.92	1 kóje + 3,43 m²
			304.88	78 kóje
-1.4.1	Koncese	Sklad	34.81	
-1.5.1	Koncese	Restaurace	61.50	
-1.5.2		WC	2.95	
-1.5.3		WC 2	1.40	
-1.5.4		WC 2	1.40	
-1.5.5		WC M	2.85	
-1.5.6		WC M	1.35	
-1.5.7		Chodba	4.08	
-1.5.8		Šatna	6.01	
-1.5.9		WC personál	1.35	
-1.5.10		Koupelna	2.60	
-1.5.11		Sklad	15.76	
			101.25	
-1.6.1	Technický prostor	Technická místnost	9.10	Požární odolnost
-1.6.2		Technická místnost	7.14	Tisková stanice vody...
			16.24	
			1808.32	

Ing. Ivan Jurdin
Digitálně podepsal Ing. Ivan Jurdin
Datum: 2025.06.17 07:07:09 +02'00'

VÝKOVÁ VERZE ARCHICADU

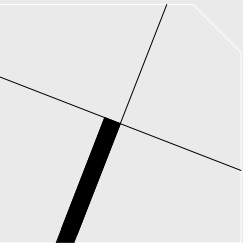


BARRACASA CONCEPT
BARRACASA s.r.o.
U Řeky 688/2000 Chrástava Hrabová
IČO: 1081150 DIČ: CZ 1081150
Tel: +420 603 383 950
+420 604 824 204
barracasa@barracasa.cz

BYTOVÝ KOMPLEX SORINA
PŮDORYS 1.PP
STAVBA (BUILDING):
OBJEKT (OBJECT):

AUTOR NÁVRHU:
H.L.P.:
Ing. Ivan Jurdin
VYPRACOVAL:
František Libica
KONTROLOVAL:
Ing. Ivan Jurdin
ZODPOVĚDNÝ PROJEKTANT:
Ing. Ivan Jurdin
INVESTOR:
CMC for Group a.s.
Pražákova 1008/69
639 00 Brno
MĚSTSKÝ ÚŘAD:
Hodonín
STUPEŇ:
DOZ.
12/2024
ČÍSLO ZAKÁZKY:
0000
PLATNOUŠÍ:
4/2025
FORMÁT:
A1+2 (obvorní)
MĚŘÍTKO:
1:100
KÓD OBJEKTU:
0000
REVIZE:
00
ČÁST DOKUMENTACE: D.11.2.1
ČÍSLO VÝKRESU: 1

Variantă "A" 1.NP

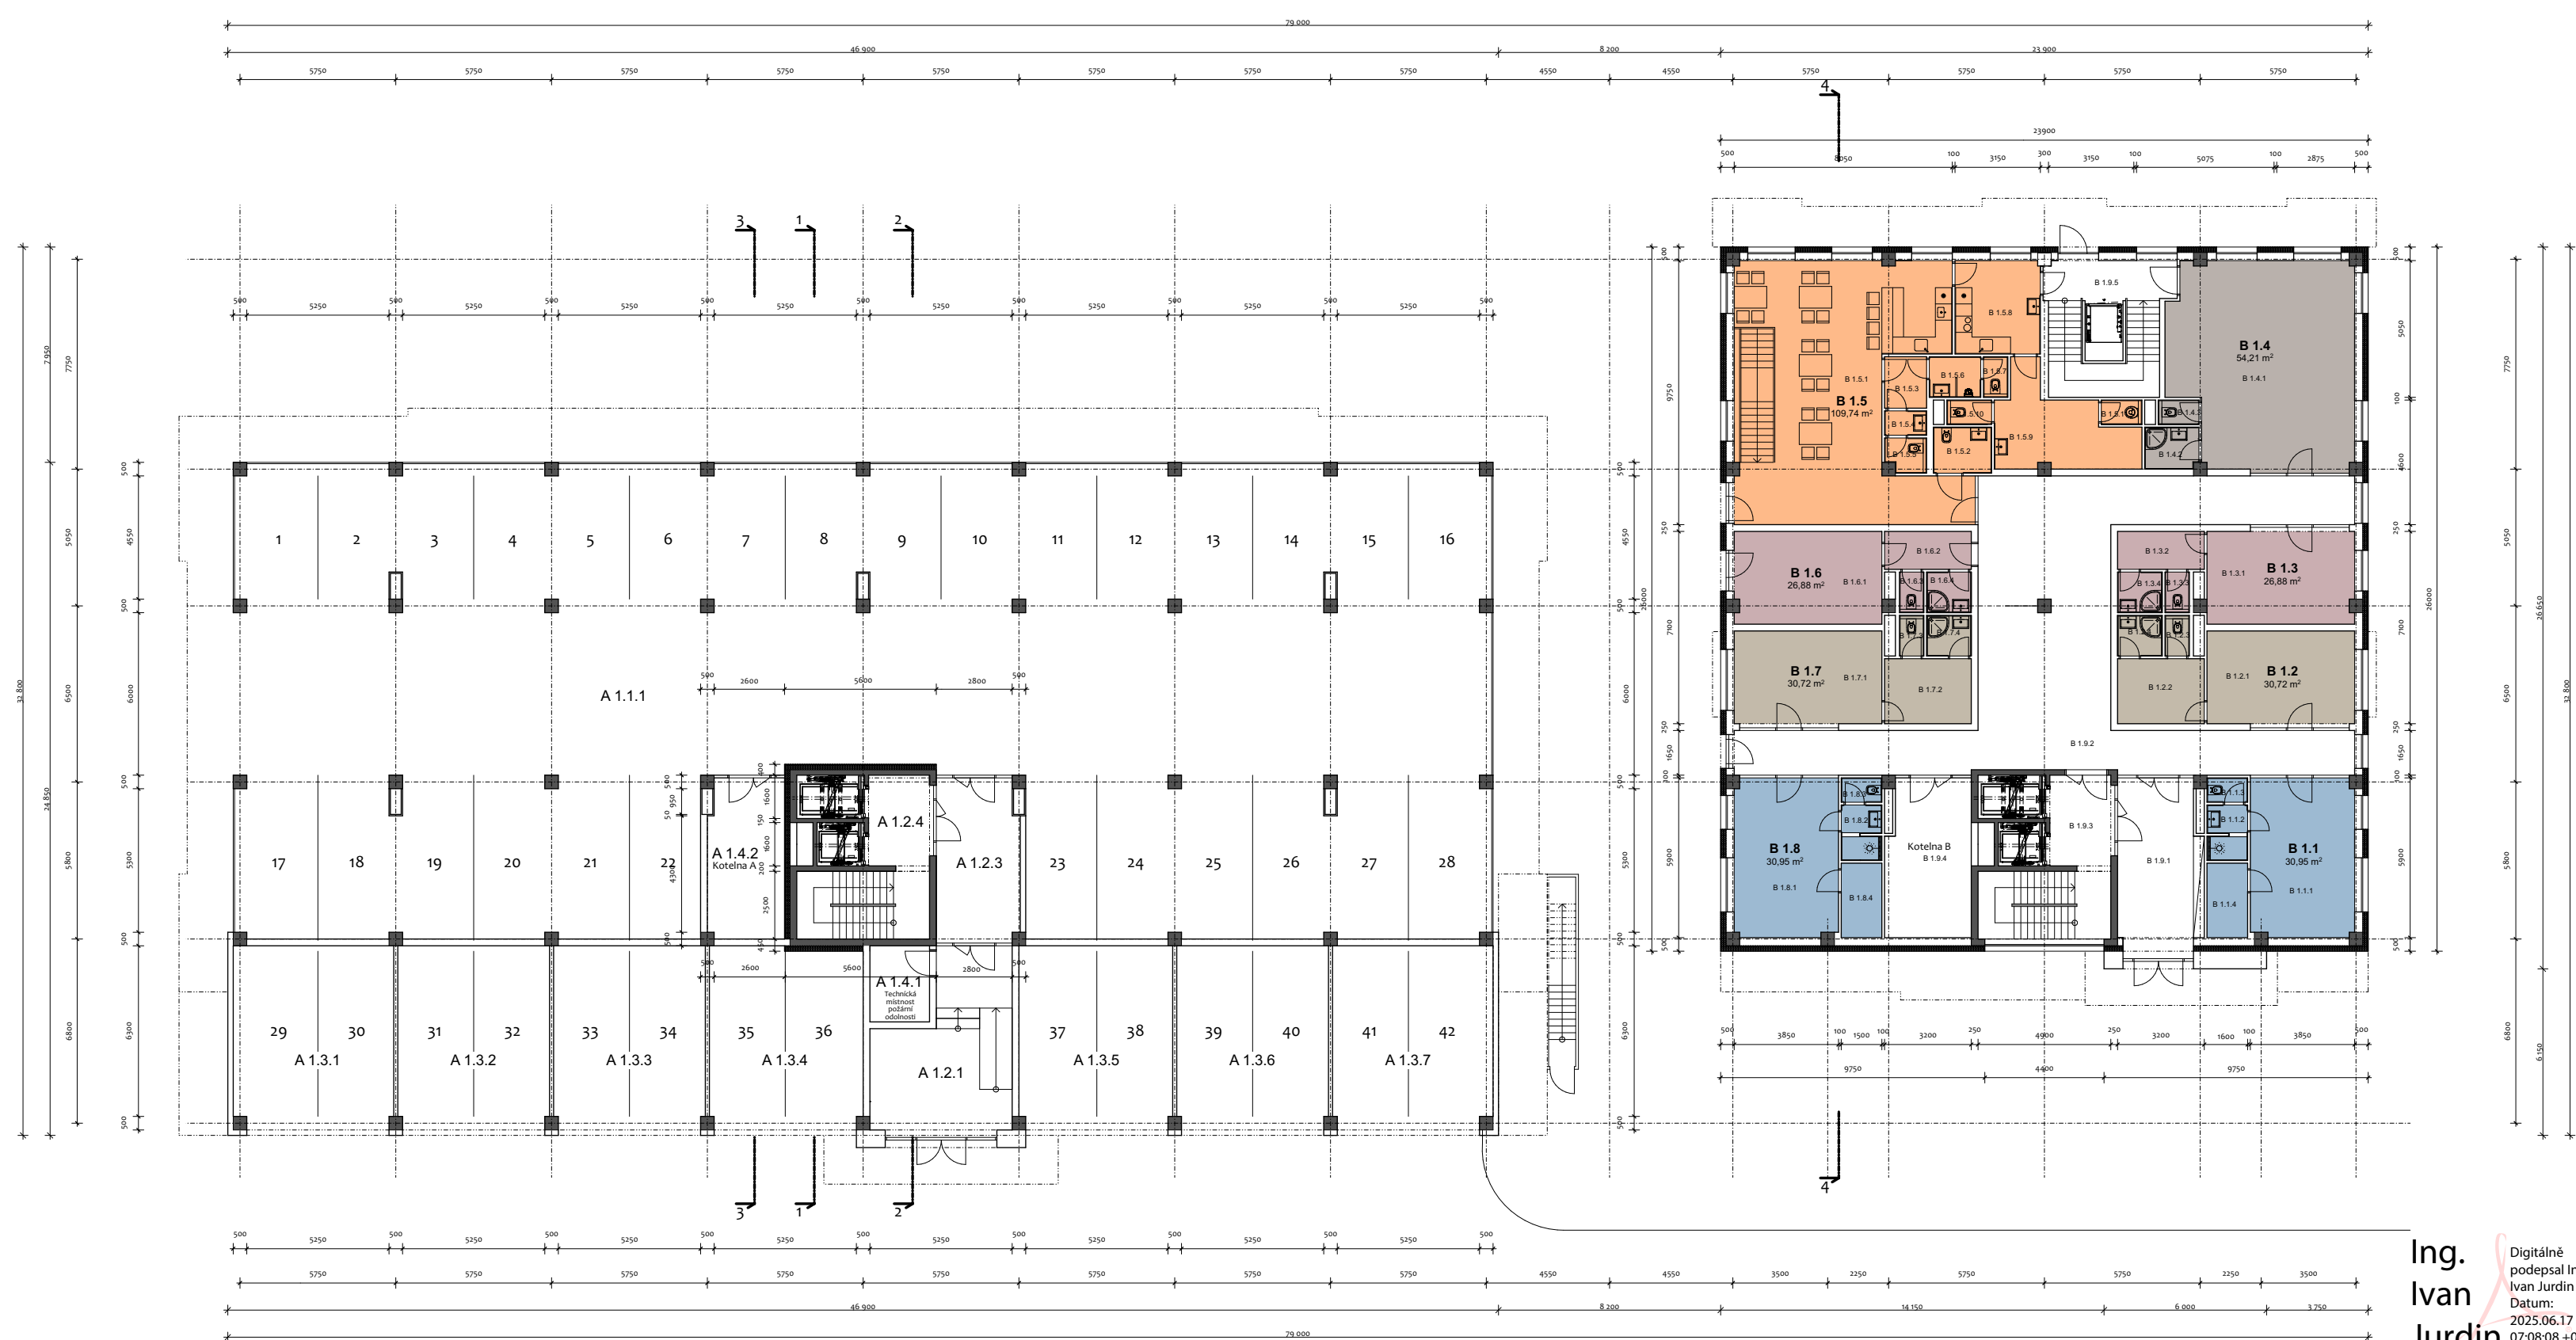

Tabuľka miestností A.1 LP				
Č	Kategória obýj	Rozmery miestnosti	Plocha (m2)	Popisnosti
A.1.1.1	Garáže		729,35	28 parkovacích miest
A.1.2.1	Spoločné priestory	Záhrady	36,30	
A.1.2.2		Chodba	17,15	
A.1.2.3		Chodba a schodiská	20,03	
			71,45	
A.1.3.1	Garáže	Garáž	39,95	14 parkovacích miest
A.1.3.2		Garáž	37,90	
A.1.3.3		Garáž	37,90	
A.1.3.4		Garáž	37,80	
A.1.3.5		Garáž	38,38	
A.1.3.6		Garáž	37,90	
A.1.3.7		Garáž	37,90	
A.1.4.1	Technický priestor	Technická miestnosť	6,28	Podlažie obdĺžnik
A.1.4.2		Kotláreň A	21,73	14 parkovacích miest
			1053,29	

Č	Kategorie sálky	Název místnosti	Plocha (m ²)	Pozemní
B.1.1.1	Koncense	Koncense 1	23,47	
B.1.1.2		Koupelna	1,00	
B.1.1.3		WC	1,35	
B.1.1.4		Sklad	4,13	
			30,95	
B.1.2.1	Koncense	Koncense 2	19,21	
B.1.2.2		Sklad	7,68	
B.1.2.3		WC	1,35	
B.1.2.4		Koupelna	2,48	
			30,72	
B.1.3.1	Koncense	Koncense 3	18,57	
B.1.3.2		Sklad	4,48	
B.1.3.3		WC	1,35	
B.1.3.4		Koupelna	2,48	
			26,88	
B.1.4.1	Koncense	Koncense 4	49,81	
B.1.4.2		Koupelna	3,05	
B.1.4.3		WC	1,35	
			54,21	
B.1.5.1	Koncense	Restaurace	65,08	
B.1.5.2		Barbierovna WC	3,65	
B.1.5.3		Chodba	2,95	
B.1.5.4		WC 2	1,40	
B.1.5.5		WC 2	1,85	
B.1.5.6		WC M	2,85	
B.1.5.7		WC M	1,35	
B.1.5.8		Kuchyň	10,85	
B.1.5.9		Šatna	13,93	
B.1.5.10		WC personál	1,48	
B.1.5.11		Výhled	1,35	
			109,74	
B.1.6.1	Koncense	Koncense 6	18,57	
B.1.6.2		Sklad	4,48	
B.1.6.3		WC	1,35	
B.1.6.4		Koupelna	2,48	
			26,88	
B.1.7.1	Koncense	Koncense 7	19,21	
B.1.7.2		Sklad	7,68	
B.1.7.3		WC	1,35	
B.1.7.4		Koupelna	2,48	
			30,72	
B.1.8.1	Koncense	Koncense 8	22,46	
B.1.8.2		Koupelna	3,00	
B.1.8.3		WC	1,35	
B.1.8.4		Sklad	4,13	
			30,94	
B.1.9.1	Společné prostory	Zádvří	20,04	
B.1.9.2		Chodba	98,72	
B.1.9.3		Chodba s schodištěm	18,07	
B.1.9.4		Křeseno B	20,04	
B.1.9.5		Chodba s schodištěm	71,95	
			176,67	
			519,71	

BYTOVÝ KOMPLEX SORINA

PŮDORYS 1.NP

OBJEKT (OBJECT):

AUTOR NÁVRHU:

H.I.P.:

VYPRACOVAL:

KONTROLOVAL:

ZODPOVĚDNÝ PROJEKTANT

Ing. Ivan Jurdin

CMC for Group a.s.

Pražákova 1008/69

MĚSTSKÝ ÚŘAD:

Hodonin

DOZ A1+2 (261/594)

12/2024


ČÍSLO ZAKÁZKY:
0000

PUBLIKOVÁNO:
4/2025

ČÁST DOKUMENTACE: D.1.1.2.1

ČÍSLO VÝKRESU

Variantă "A" 2.NP

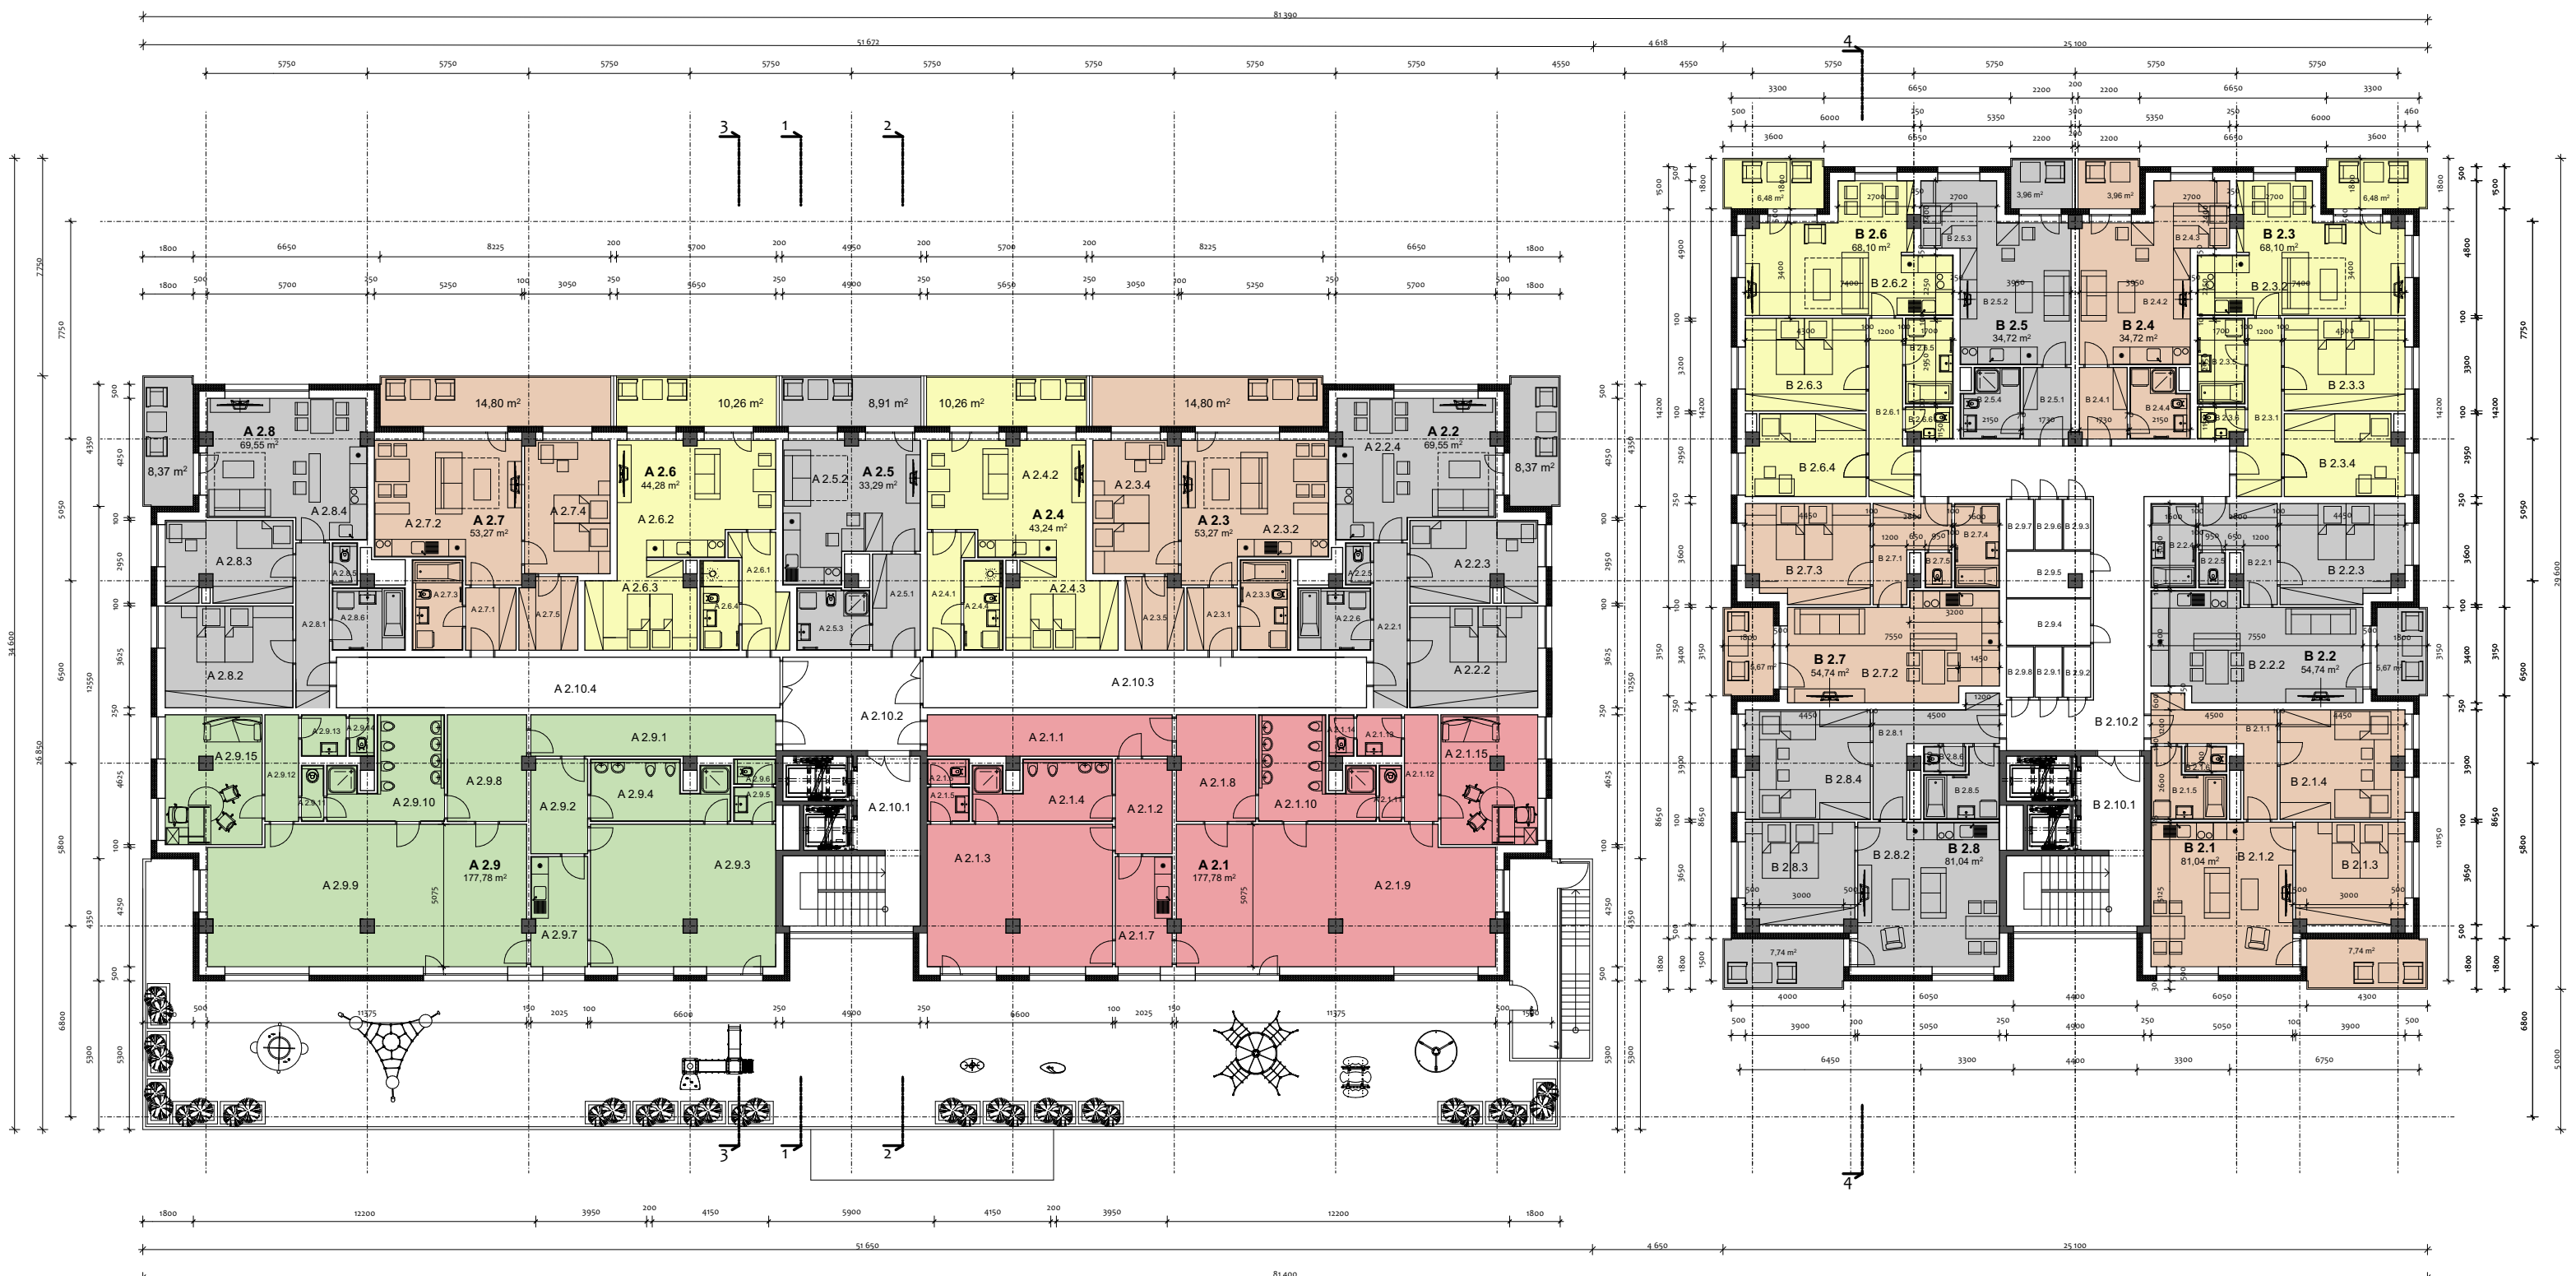

Z	Satellite type	Mass (metric tons)	Power (kW)	Duration	C	Satellite type	Mass (metric tons)	Power (kW)	Duration	Remarks
0.01.1	Orbita bassa	Orbita	1000	1000	Rete	Orbita	1000	1000	1000	
0.01.2		Orbita	1000	1000		Orbita	1000	1000	1000	
0.01.3		Orbita	1000	1000		Orbita	1000	1000	1000	
0.01.4		Orbita	1000	1000		Orbita	1000	1000	1000	
0.01.5		Orbita	1000	1000		Orbita	1000	1000	1000	
0.01.6		Orbita	1000	1000		Orbita	1000	1000	1000	
0.02.1	Orbita media	Orbita	1000	1000	Rete	Orbita	1000	1000	1000	
0.02.2		Orbita	1000	1000		Orbita	1000	1000	1000	
0.02.3		Orbita	1000	1000		Orbita	1000	1000	1000	
0.02.4		Orbita	1000	1000		Orbita	1000	1000	1000	
0.02.5		Orbita	1000	1000		Orbita	1000	1000	1000	
0.02.6		Orbita	1000	1000		Orbita	1000	1000	1000	
0.03.1	Orbita alta	Orbita	1000	1000	Rete	Orbita	1000	1000	1000	
0.03.2		Orbita	1000	1000		Orbita	1000	1000	1000	
0.03.3		Orbita	1000	1000		Orbita	1000	1000	1000	
0.03.4		Orbita	1000	1000		Orbita	1000	1000	1000	
0.03.5		Orbita	1000	1000		Orbita	1000	1000	1000	
0.03.6		Orbita	1000	1000		Orbita	1000	1000	1000	
0.04.1	Orbita geostazionaria	Orbita	1000	1000	Rete	Orbita	1000	1000	1000	
0.04.2		Orbita	1000	1000		Orbita	1000	1000	1000	
0.04.3		Orbita	1000	1000		Orbita	1000	1000	1000	
0.04.4		Orbita	1000	1000		Orbita	1000	1000	1000	
0.04.5		Orbita	1000	1000		Orbita	1000	1000	1000	
0.04.6		Orbita	1000	1000		Orbita	1000	1000	1000	
0.05.1	Orbita intermedia	Orbita	1000	1000	Rete	Orbita	1000	1000	1000	
0.05.2		Orbita	1000	1000		Orbita	1000	1000	1000	
0.05.3		Orbita	1000	1000		Orbita	1000	1000	1000	
0.05.4		Orbita	1000	1000		Orbita	1000	1000	1000	
0.05.5		Orbita	1000	1000		Orbita	1000	1000	1000	
0.05.6		Orbita	1000	1000		Orbita	1000	1000	1000	
0.06.1	Orbita polare	Orbita	1000	1000	Rete	Orbita	1000	1000	1000	
0.06.2		Orbita	1000	1000		Orbita	1000	1000	1000	
0.06.3		Orbita	1000	1000		Orbita	1000	1000	1000	
0.06.4		Orbita	1000	1000		Orbita	1000	1000	1000	
0.06.5		Orbita	1000	1000		Orbita	1000	1000	1000	
0.06.6		Orbita	1000	1000		Orbita	1000	1000	1000	
0.07.1	Orbita speciale	Orbita	1000	1000	Rete	Orbita	1000	1000	1000	
0.07.2		Orbita	1000	1000		Orbita	1000	1000	1000	
0.07.3		Orbita	1000	1000		Orbita	1000	1000	1000	
0.07.4		Orbita	1000	1000	Orbita	1000	1000	1000		

Tabela preliminară 3.10C									
C	Membru alva	Membre rezistent	Prosta (mL)	Punctaj	C	Membru alva	Membre rezistent	Prosta (mL)	Punctaj
0.0.0.1	Rey	Chakra	5.00	0.0.0.1	Rey	Chakra	5.00	0.0.0.1	Rey
0.0.0.2		Chakra	5.00	0.0.0.2		Chakra	5.00	0.0.0.2	
0.0.0.3		Chakra	5.00	0.0.0.3		Chakra	5.00	0.0.0.3	
0.0.0.4		Chakra	5.00	0.0.0.4		Chakra	5.00	0.0.0.4	
0.0.0.5		Chakra	5.00	0.0.0.5		Chakra	5.00	0.0.0.5	
0.0.0.6		Chakra	5.00	0.0.0.6		Chakra	5.00	0.0.0.6	
0.0.0.7		Chakra	5.00	0.0.0.7		Chakra	5.00	0.0.0.7	
0.0.0.8		Chakra	5.00	0.0.0.8		Chakra	5.00	0.0.0.8	
0.0.0.9		Chakra	5.00	0.0.0.9		Chakra	5.00	0.0.0.9	
0.0.0.10		Chakra	5.00	0.0.0.10		Chakra	5.00	0.0.0.10	
0.0.0.11		Chakra	5.00	0.0.0.11		Chakra	5.00	0.0.0.11	
0.0.0.12		Chakra	5.00	0.0.0.12		Chakra	5.00	0.0.0.12	
0.0.0.13		Chakra	5.00	0.0.0.13		Chakra	5.00	0.0.0.13	
0.0.0.14		Chakra	5.00	0.0.0.14		Chakra	5.00	0.0.0.14	
0.0.0.15		Chakra	5.00	0.0.0.15		Chakra	5.00	0.0.0.15	
0.0.0.16		Chakra	5.00	0.0.0.16		Chakra	5.00	0.0.0.16	
0.0.0.17		Chakra	5.00	0.0.0.17		Chakra	5.00	0.0.0.17	
0.0.0.18		Chakra	5.00	0.0.0.18		Chakra	5.00	0.0.0.18	
0.0.0.19		Chakra	5.00	0.0.0.19		Chakra	5.00	0.0.0.19	
0.0.0.20		Chakra	5.00	0.0.0.20		Chakra	5.00	0.0.0.20	
0.0.0.21		Chakra	5.00	0.0.0.21		Chakra	5.00	0.0.0.21	
0.0.0.22		Chakra	5.00	0.0.0.22		Chakra	5.00	0.0.0.22	
0.0.0.23		Chakra	5.00	0.0.0.23		Chakra	5.00	0.0.0.23	
0.0.0.24		Chakra	5.00	0.0.0.24		Chakra	5.00	0.0.0.24	
0.0.0.25		Chakra	5.00	0.0.0.25		Chakra	5.00	0.0.0.25	
0.0.0.26		Chakra	5.00	0.0.0.26		Chakra	5.00	0.0.0.26	
0.0.0.27		Chakra	5.00	0.0.0.27		Chakra	5.00	0.0.0.27	
0.0.0.28		Chakra	5.00	0.0.0.28		Chakra	5.00	0.0.0.28	
0.0.0.29		Chakra	5.00	0.0.0.29		Chakra	5.00	0.0.0.29	
0.0.0.30		Chakra	5.00	0.0.0.30		Chakra	5.00	0.0.0.30	
0.0.0.31		Chakra	5.00	0.0.0.31		Chakra	5.00	0.0.0.31	
0.0.0.32		Chakra	5.00	0.0.0.32		Chakra	5.00	0.0.0.32	
0.0.0.33		Chakra	5.00	0.0.0.33		Chakra	5.00	0.0.0.33	
0.0.0.34		Chakra	5.00	0.0.0.34		Chakra	5.00	0.0.0.34	
0.0.0.35		Chakra	5.00	0.0.0.35		Chakra	5.00	0.0.0.35	
0.0.0.36		Chakra	5.00	0.0.0.36		Chakra	5.00	0.0.0.36	
0.0.0.37		Chakra	5.00	0.0.0.37		Chakra	5.00	0.0.0.37	
0.0.0.38		Chakra	5.00	0.0.0.38		Chakra	5.00	0.0.0.38	
0.0.0.39		Chakra	5.00	0.0.0.39		Chakra	5.00	0.0.0.39	
0.0.0.40		Chakra	5.00	0.0.0.40		Chakra	5.00		

BARRACASA CONCEPT

BARRACASA s.r.o.
U Řeky 600 720 00 Ostrava Hrabová
IČO: 10811150 DIČ: CZ 10811150
Tel: +420 603 383 950
+420 604 824 204
barracasain@gmail.com

BYTOVÝ KOMPLEX SORINA
PŮDORYS 2.NP

FAVBA (BUILDING):

SUBJECT (OBJECT):

AUTOR NÁVRHU:

H.J.P.:
Ing. Ivan Jurdin
VYPRACOVAL:
František Libica
KONTROLOVAL:
Ing. Ivan Jurdin
ZODPOVĚDNÝ PROJEKTANT:
Ing. Ivan Jurdin
INJEKTOR:

MĚSTSKÝ ÚŘAD:
Hodonín

STUPEŇ:
DOZ

FORMÁT:
A1+2 (20)

DATUM:
12/2024

MĚŘÍTKO:
1:100

ČÍSLO ZAKÁZKY:
0000

KÓD OBJEKTU:
0000

PUBLIKOVÁNO:
4/2025

REVIZE:
00

ČÁST DOKUMENTACE: D.1.1.2.

ČÍSLO VÝPISU: 3


Ing.
Ivan
Jurdin

Varianta "A" 3.NP




Tabulka místností k 3.NP									
Č.	Kategorie střeš.	Název místnosti	Plocha (m ²)	Podlaží	Podlaží	Kategorie střeš.	Název místnosti	Plocha (m ²)	Podlaží
A.3.11	Byt	Obývací pokoj	12,00	A.3.11.1	Byt	Obývací pokoj	12,00		
A.3.12	Byt	Obývací pokoj	12,00	A.3.12.1	Byt	Obývací pokoj	12,00		
A.3.13	Byt	Obývací pokoj	12,00	A.3.13.1	Byt	Obývací pokoj	12,00		
A.3.14	Byt	Obývací pokoj	12,00	A.3.14.1	Byt	Obývací pokoj	12,00		
A.3.15	Byt	Obývací pokoj	12,00	A.3.15.1	Byt	Obývací pokoj	12,00		
A.3.16	Byt	Obývací pokoj	12,00	A.3.16.1	Byt	Obývací pokoj	12,00		
A.3.17	Byt	Obývací pokoj	12,00	A.3.17.1	Byt	Obývací pokoj	12,00		
A.3.18	Byt	Obývací pokoj	12,00	A.3.18.1	Byt	Obývací pokoj	12,00		
A.3.19	Byt	Obývací pokoj	12,00	A.3.19.1	Byt	Obývací pokoj	12,00		
A.3.20	Byt	Obývací pokoj	12,00	A.3.20.1	Byt	Obývací pokoj	12,00		
A.3.21	Byt	Obývací pokoj	12,00	A.3.21.1	Byt	Obývací pokoj	12,00		
A.3.22	Byt	Obývací pokoj	12,00	A.3.22.1	Byt	Obývací pokoj	12,00		
A.3.23	Byt	Obývací pokoj	12,00	A.3.23.1	Byt	Obývací pokoj	12,00		
A.3.24	Byt	Obývací pokoj	12,00	A.3.24.1	Byt	Obývací pokoj	12,00		
A.3.25	Byt	Obývací pokoj	12,00	A.3.25.1	Byt	Obývací pokoj	12,00		
A.3.26	Byt	Obývací pokoj	12,00	A.3.26.1	Byt	Obývací pokoj	12,00		
A.3.27	Byt	Obývací pokoj	12,00	A.3.27.1	Byt	Obývací pokoj	12,00		
A.3.28	Byt	Obývací pokoj	12,00	A.3.28.1	Byt	Obývací pokoj	12,00		
A.3.29	Byt	Obývací pokoj	12,00	A.3.29.1	Byt	Obývací pokoj	12,00		
A.3.30	Byt	Obývací pokoj	12,00	A.3.30.1	Byt	Obývací pokoj	12,00		
A.3.31	Byt	Obývací pokoj	12,00	A.3.31.1	Byt	Obývací pokoj	12,00		
A.3.32	Byt	Obývací pokoj	12,00	A.3.32.1	Byt	Obývací pokoj	12,00		
A.3.33	Byt	Obývací pokoj	12,00	A.3.33.1	Byt	Obývací pokoj	12,00		
A.3.34	Byt	Obývací pokoj	12,00	A.3.34.1	Byt	Obývací pokoj	12,00		
A.3.35	Byt	Obývací pokoj	12,00	A.3.35.1	Byt	Obývací pokoj	12,00		
A.3.36	Byt	Obývací pokoj	12,00	A.3.36.1	Byt	Obývací pokoj	12,00		
A.3.37	Byt	Obývací pokoj	12,00	A.3.37.1	Byt	Obývací pokoj	12,00		
A.3.38	Byt	Obývací pokoj	12,00	A.3.38.1	Byt	Obývací pokoj	12,00		
A.3.39	Byt	Obývací pokoj	12,00	A.3.39.1	Byt	Obývací pokoj	12,00		
A.3.40	Byt	Obývací pokoj	12,00	A.3.40.1	Byt	Obývací pokoj	12,00		
A.3.41	Byt	Obývací pokoj	12,00	A.3.41.1	Byt	Obývací pokoj	12,00		
A.3.42	Byt	Obývací pokoj	12,00	A.3.42.1	Byt	Obývací pokoj	12,00		
A.3.43	Byt	Obývací pokoj	12,00	A.3.43.1	Byt	Obývací pokoj	12,00		
A.3.44	Byt	Obývací pokoj	12,00	A.3.44.1	Byt	Obývací pokoj	12,00		
A.3.45	Byt	Obývací pokoj	12,00	A.3.45.1	Byt	Obývací pokoj	12,00		
A.3.46	Byt	Obývací pokoj	12,00	A.3.46.1	Byt	Obývací pokoj	12,00		
A.3.47	Byt	Obývací pokoj	12,00	A.3.47.1	Byt	Obývací pokoj	12,00		
A.3.48	Byt	Obývací pokoj	12,00	A.3.48.1	Byt	Obývací pokoj	12,00		
A.3.49	Byt	Obývací pokoj	12,00	A.3.49.1	Byt	Obývací pokoj	12,00		
A.3.50	Byt	Obývací pokoj	12,00	A.3.50.1	Byt	Obývací pokoj	12,00		
A.3.51	Byt	Obývací pokoj	12,00	A.3.51.1	Byt	Obývací pokoj	12,00		
A.3.52	Byt	Obývací pokoj	12,00	A.3.52.1	Byt	Obývací pokoj	12,00		
A.3.53	Byt	Obývací pokoj	12,00	A.3.53.1	Byt	Obývací pokoj	12,00		
A.3.54	Byt	Obývací pokoj	12,00	A.3.54.1	Byt	Obývací pokoj	12,00		

Varianta "A" 7.NP

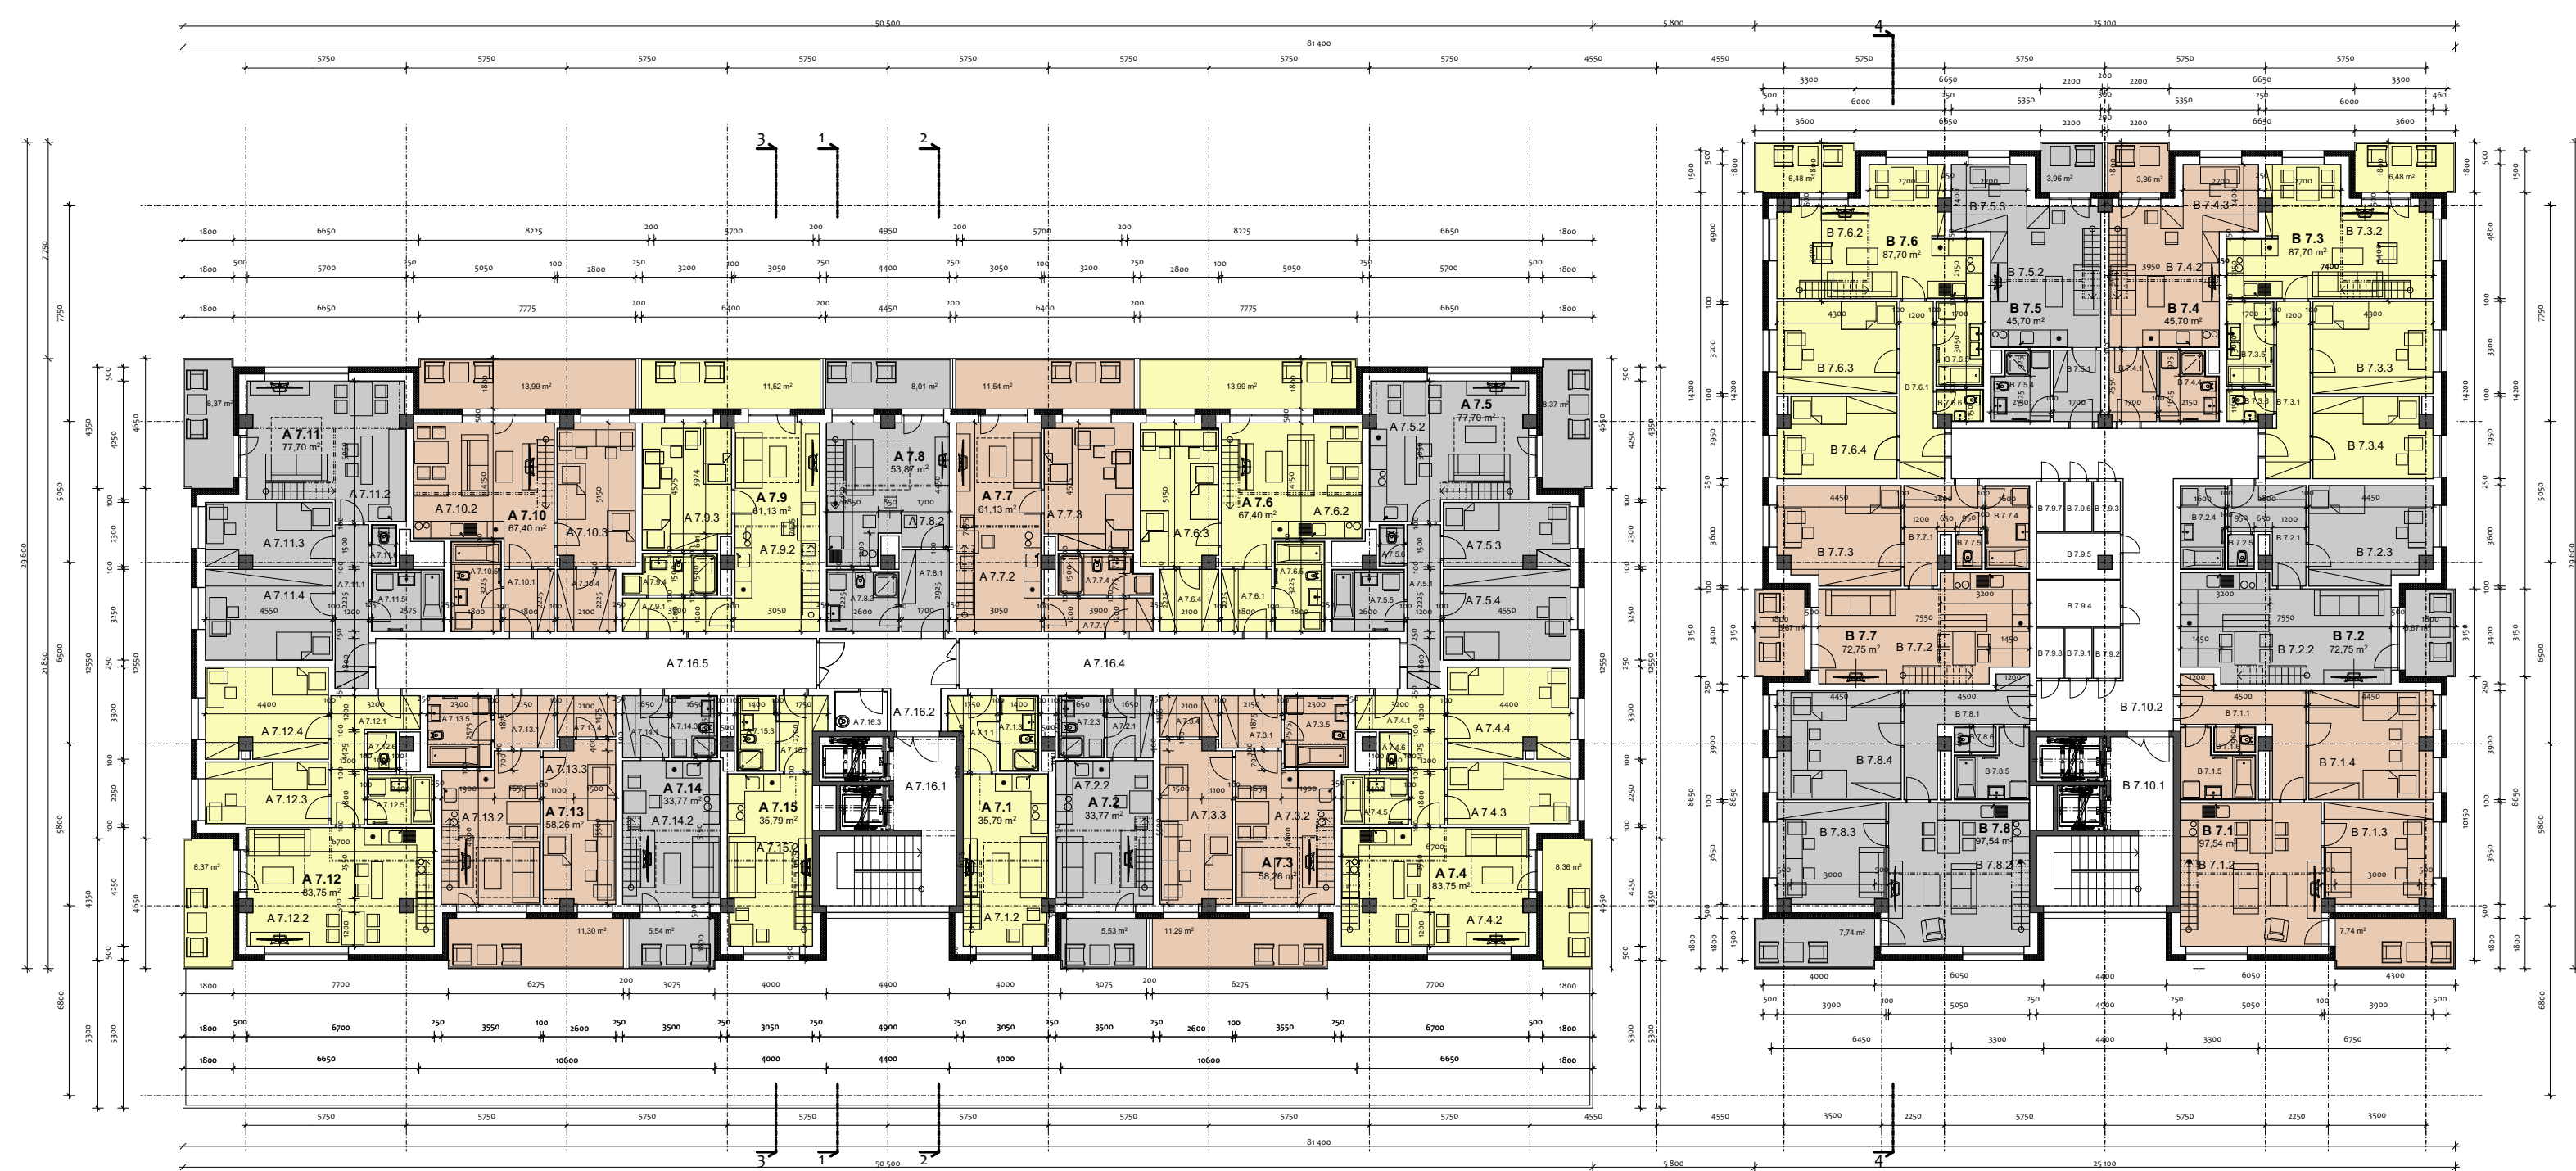

Tabulka místností A 7.NP									
Kategorie střeš.		Materiál střeš.		Plocha (m²)		Plocha (m²)		Plocha (m²)	
A7.11		Jednot.		100		A7.11.1		Jednot.	
A7.12		Jednot.		100		A7.12.1		Jednot.	
A7.13		Jednot.		100		A7.13.1		Jednot.	
A7.91		Jednot.		100		A7.91.1		Jednot.	


Varianta "A" 7,5.NP

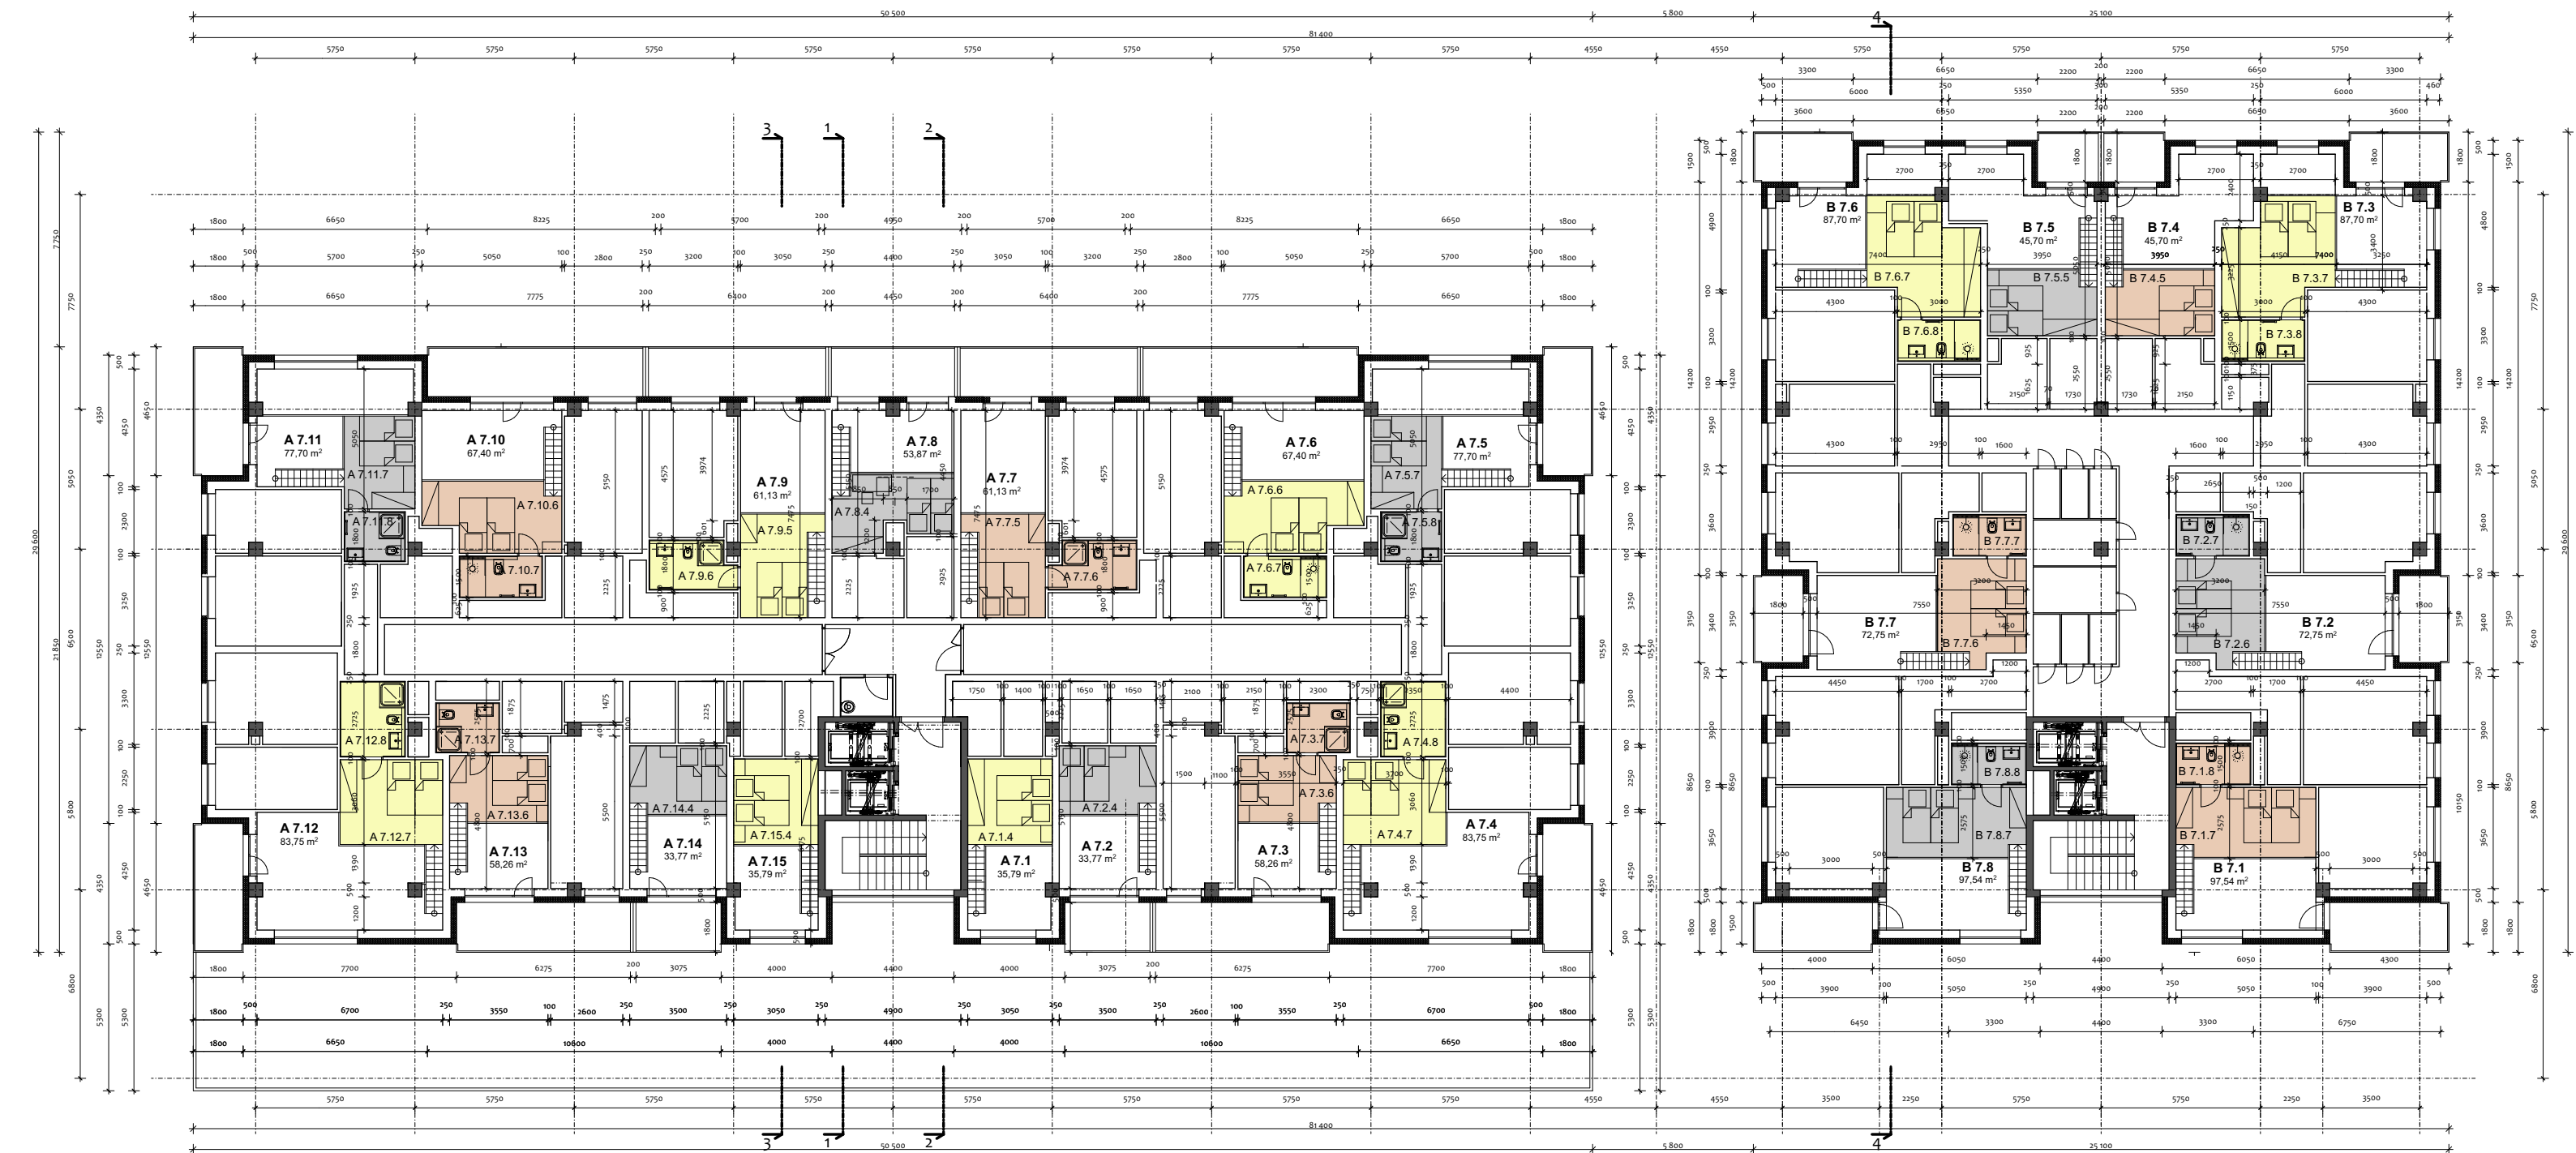

Tabulka místností 7. NP				Tabulka místností 7. NP			
Č.	Kategorie míst.	Název místnosti	Plocha (m ²)	Pozemkové	Č.	Kategorie míst.	Název místnosti
A7.11	Res.	Základní	5,94	A7.11.1	Res.	Základní	5,94
A7.12	Res.	Obývací pokoj + VB	6,65	A7.12.1	Res.	Obývací pokoj + VB	6,65
A7.13	Res.	Kuchyň	1,76	A7.13.1	Res.	Kuchyň	1,76
A7.14	Res.	WC	0,51	A7.14.1	Res.	WC	0,51
A7.15	Res.	Obývací pokoj + VB	6,65	A7.15.1	Res.	Obývací pokoj + VB	6,65
A7.16	Res.	Kuchyň	1,76	A7.16.1	Res.	Kuchyň	1,76
A7.17	Res.	WC	0,51	A7.17.1	Res.	WC	0,51
A7.18	Res.	Obývací pokoj + VB	6,65	A7.18.1	Res.	Obývací pokoj + VB	6,65
A7.19	Res.	Kuchyň	1,76	A7.19.1	Res.	Kuchyň	1,76
A7.20	Res.	WC	0,51	A7.20.1	Res.	WC	0,51
A7.21	Res.	Obývací pokoj + VB	6,65	A7.21.1	Res.	Obývací pokoj + VB	6,65
A7.22	Res.	Kuchyň	1,76	A7.22.1	Res.	Kuchyň	1,76
A7.23	Res.	WC	0,51	A7.23.1	Res.	WC	0,51
A7.24	Res.	Obývací pokoj + VB	6,65	A7.24.1	Res.	Obývací pokoj + VB	6,65
A7.25	Res.	Kuchyň	1,76	A7.25.1	Res.	Kuchyň	1,76
A7.26	Res.	WC	0,51	A7.26.1	Res.	WC	0,51
A7.27	Res.	Obývací pokoj + VB	6,65	A7.27.1	Res.	Obývací pokoj + VB	6,65
A7.28	Res.	Kuchyň	1,76	A7.28.1	Res.	Kuchyň	1,76
A7.29	Res.	WC	0,51	A7.29.1	Res.	WC	0,51
A7.30	Res.	Obývací pokoj + VB	6,65	A7.30.1	Res.	Obývací pokoj + VB	6,65
A7.31	Res.	Kuchyň	1,76	A7.31.1	Res.	Kuchyň	1,76
A7.32	Res.	WC	0,51	A7.32.1	Res.	WC	0,51
A7.33	Res.	Obývací pokoj + VB	6,65	A7.33.1	Res.	Obývací pokoj + VB	6,65
A7.34	Res.	Kuchyň	1,76	A7.34.1	Res.	Kuchyň	1,76
A7.35	Res.	WC	0,51	A7.35.1	Res.	WC	0,51
A7.36	Res.	Obývací pokoj + VB	6,65	A7.36.1	Res.	Obývací pokoj + VB	6,65
A7.37	Res.	Kuchyň	1,76	A7.37.1	Res.	Kuchyň	1,76
A7.38	Res.	WC	0,51	A7.38.1	Res.	WC	0,51
A7.39	Res.	Obývací pokoj + VB	6,65	A7.39.1	Res.	Obývací pokoj + VB	6,65
A7.40	Res.	Kuchyň	1,76	A7.40.1	Res.	Kuchyň	1,76
A7.41	Res.	WC	0,51	A7.41.1	Res.	WC	0,51
A7.42	Res.	Obývací pokoj + VB	6,65	A7.42.1	Res.	Obývací pokoj + VB	6,65
A7.43	Res.	Kuchyň	1,76	A7.43.1	Res.	Kuchyň	1,76
A7.44	Res.	WC	0,51	A7.44.1	Res.	WC	0,51
A7.45	Res.	Obývací pokoj + VB	6,65	A7.45.1	Res.	Obývací pokoj + VB	6,65
A7.46	Res.	Kuchyň	1,76	A7.46.1	Res.	Kuchyň	1,76
A7.47	Res.	WC	0,51	A7.47.1	Res.	WC	0,51
A7.48	Res.	Obývací pokoj + VB	6,65	A7.48.1	Res.	Obývací pokoj + VB	6,65
A7.49	Res.	Kuchyň	1,76	A7.49.1	Res.	Kuchyň	1,76
A7.50	Res.	WC	0,51	A7.50.1	Res.	WC	0,51
A7.51	Res.	Obývací pokoj + VB	6,65	A7.51.1	Res.	Obývací pokoj + VB	6,65
A7.52	Res.	Kuchyň	1,76	A7.52.1	Res.	Kuchyň	1,76
A7.53	Res.	WC	0,51	A7.53.1	Res.	WC	0,51
A7.54	Res.	Obývací pokoj + VB	6,65	A7.54.1	Res.	Obývací pokoj + VB	6,65
A7.55	Res.	Kuchyň	1,76	A7.55.1	Res.	Kuchyň	1,76
A7.56	Res.	WC	0,51	A7.56.1	Res.	WC	0,51
A7.57	Res.	Obývací pokoj + VB	6,65	A7.57.1	Res.	Obývací pokoj + VB	6,65
A7.58	Res.	Kuchyň	1,76	A7.58.1	Res.	Kuchyň	1,76
A7.59	Res.	WC	0,51	A7.59.1	Res.	WC	0,51
A7.60	Res.	Obývací pokoj + VB	6,65	A7.60.1	Res.	Obývací pokoj + VB	6,65
A7.61	Res.	Kuchyň	1,76	A7.61.1	Res.	Kuchyň	1,76
A7.62	Res.	WC	0,51	A7.62.1	Res.	WC	0,51
A7.63	Res.	Obývací pokoj + VB	6,65	A7.63.1	Res.	Obývací pokoj + VB	6,65
A7.64	Res.	Kuchyň	1,76	A7.64.1	Res.	Kuchyň	1,76
A7.65	Res.	WC	0,51	A7.65.1	Res.	WC	0,51
A7.66	Res.	Obývací pokoj + VB	6,65	A7.66.1	Res.	Obývací pokoj + VB	6,65
A7.67	Res.	Kuchyň	1,76	A7.67.1	Res.	Kuchyň	1,76
A7.68	Res.	WC	0,51	A7.68.1	Res.	WC	0,51
A7.69	Res.	Obývací pokoj + VB	6,65	A7.69.1	Res.	Obývací pokoj + VB	6,65
A7.70	Res.	Kuchyň	1,76	A7.70.1	Res.	Kuchyň	1,76
A7.71	Res.	WC	0,51	A7.71.1	Res.	WC	0,51
A7.72	Res.	Obývací pokoj + VB	6,65	A7.72.1	Res.	Obývací pokoj + VB	6,65
A7.73	Res.	Kuchyň	1,76	A7.73.1	Res.	Kuchyň	1,76
A7.74	Res.	WC	0,51	A7.74.1	Res.	WC	0,51
A7.75	Res.	Obývací pokoj + VB	6,65	A7.75.1	Res.	Obývací pokoj + VB	6,65
A7.76	Res.	Kuchyň	1,76	A7.76.1	Res.	Kuchyň	1,76
A7.77	Res.	WC	0,51	A7.77.1	Res.	WC	0,51
A7.78	Res.	Obývací pokoj + VB	6,65	A7.78.1	Res.	Obývací pokoj + VB	6,65
A7.79	Res.	Kuchyň	1,76	A7.79.1	Res.	Kuchyň	1,76
A7.80	Res.	WC	0,51	A7.80.1	Res.	WC	0,51
A7.81	Res.	Obývací pokoj + VB	6,65	A7.81.1	Res.	Obývací pokoj + VB	6,65
A7.82	Res.	Kuchyň	1,76	A7.82.1	Res.	Kuchyň	1,76
A7.83	Res.	WC	0,51	A7.83.1	Res.	WC	0,51
A7.84	Res.	Obývací pokoj + VB	6,65	A7.84.1	Res.	Obývací pokoj + VB	6,65
A7.85	Res.	Kuchyň	1,76	A7.85.1	Res.	Kuchyň	1,76
A7.86	Res.	WC	0,51	A7.86.1	Res.	WC	0,51
A7.87	Res.	Obývací pokoj + VB	6,65	A7.87.1	Res.	Obývací pokoj + VB	6,65
A7.88	Res.	Kuchyň	1,76	A7.88.1	Res.	Kuchyň	1,76
A7.89	Res.	WC	0,51	A7.89.1	Res.	WC	0,51
A7.90	Res.	Obývací pokoj + VB	6,65	A7.90.1	Res.	Obývací pokoj + VB	6,65
A7.91	Res.	Kuchyň	1,76	A7.91.1	Res.	Kuchyň	1,76
A7.92	Res.	WC	0,51	A7.92.1	Res.	WC	0,51
A7.93	Res.	Obývací pokoj + VB	6,65	A7.93.1	Res.	Obývací pokoj + VB	6,65
A7.94	Res.	Kuchyň	1,76	A7.94.1	Res.	Kuchyň	1,76
A7.95	Res.	WC	0,51	A7.95.1	Res.	WC	0,51
A7.96	Res.	Obývací pokoj + VB	6,65	A7.96.1	Res.	Obývací pokoj + VB	6,65
A7.97	Res.	Kuchyň	1,76	A7.97.1	Res.	Kuchyň	1,76
A7.98	Res.	WC	0,51	A7.98.1	Res.	WC	0,51
A7.99	Res.	Obývací pokoj + VB	6,65	A7.99.1	Res.	Obývací pokoj + VB	6,65
A7.100	Res.	Kuchyň	1,76	A7.100.1	Res.	Kuchyň	1,76

Ing. Ivan Jurdin
Digitálně podepsal Ing. Ivan Jurdin
Datum: 2025.06.17 07:13:34 +02'00'

VÝKOVÁ VERZE ARCHICADU

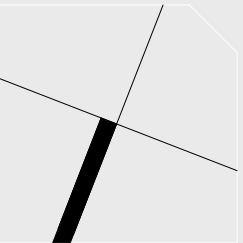

BARRACASA CONCEPT
BARRACASA s.r.o.
U Řečky 600 720 00 Ochrana Hrabová
IČO: 087155100, CZ: 087155100
Tel: +420 603 383 950
+420 604 824 204
barracasa@gmail.com

BYTOVÝ KOMPLEX SORINA
PŮDORYS 7,5.NP

STAVBA BUDOVY

AUTOR NÁVRHU:

HL.P:

Ing. Ivan Jurdin

VYPRACOVAL:

František Libica

KONTROLOVAL:

Ing. Ivan Jurdin

ZODPOVĚDNÝ PROJEKTANT:

Ing. Ivan Jurdin

INVESTOR:

CMC for Group a.s.

Pražákova 1008/69

639 00 Brno

MĚSTSKÝ ÚŘAD:

Hodonín

STUPĚŇ:

DOZ.

12/2024

ČÍSLO ZÁKAZKY:

0000

PUBLIKOVÁNO:

4/2025

ČÁST DOKUMENTACE:

D.11.2.1

ČÍSLO VÝKRESU:

9

FORMÁT:

A1+2 (obrázek)

1:100

KÓD OBJEKTU:

 

0000

RYŠOV:

00

15


Varianta "A" střecha

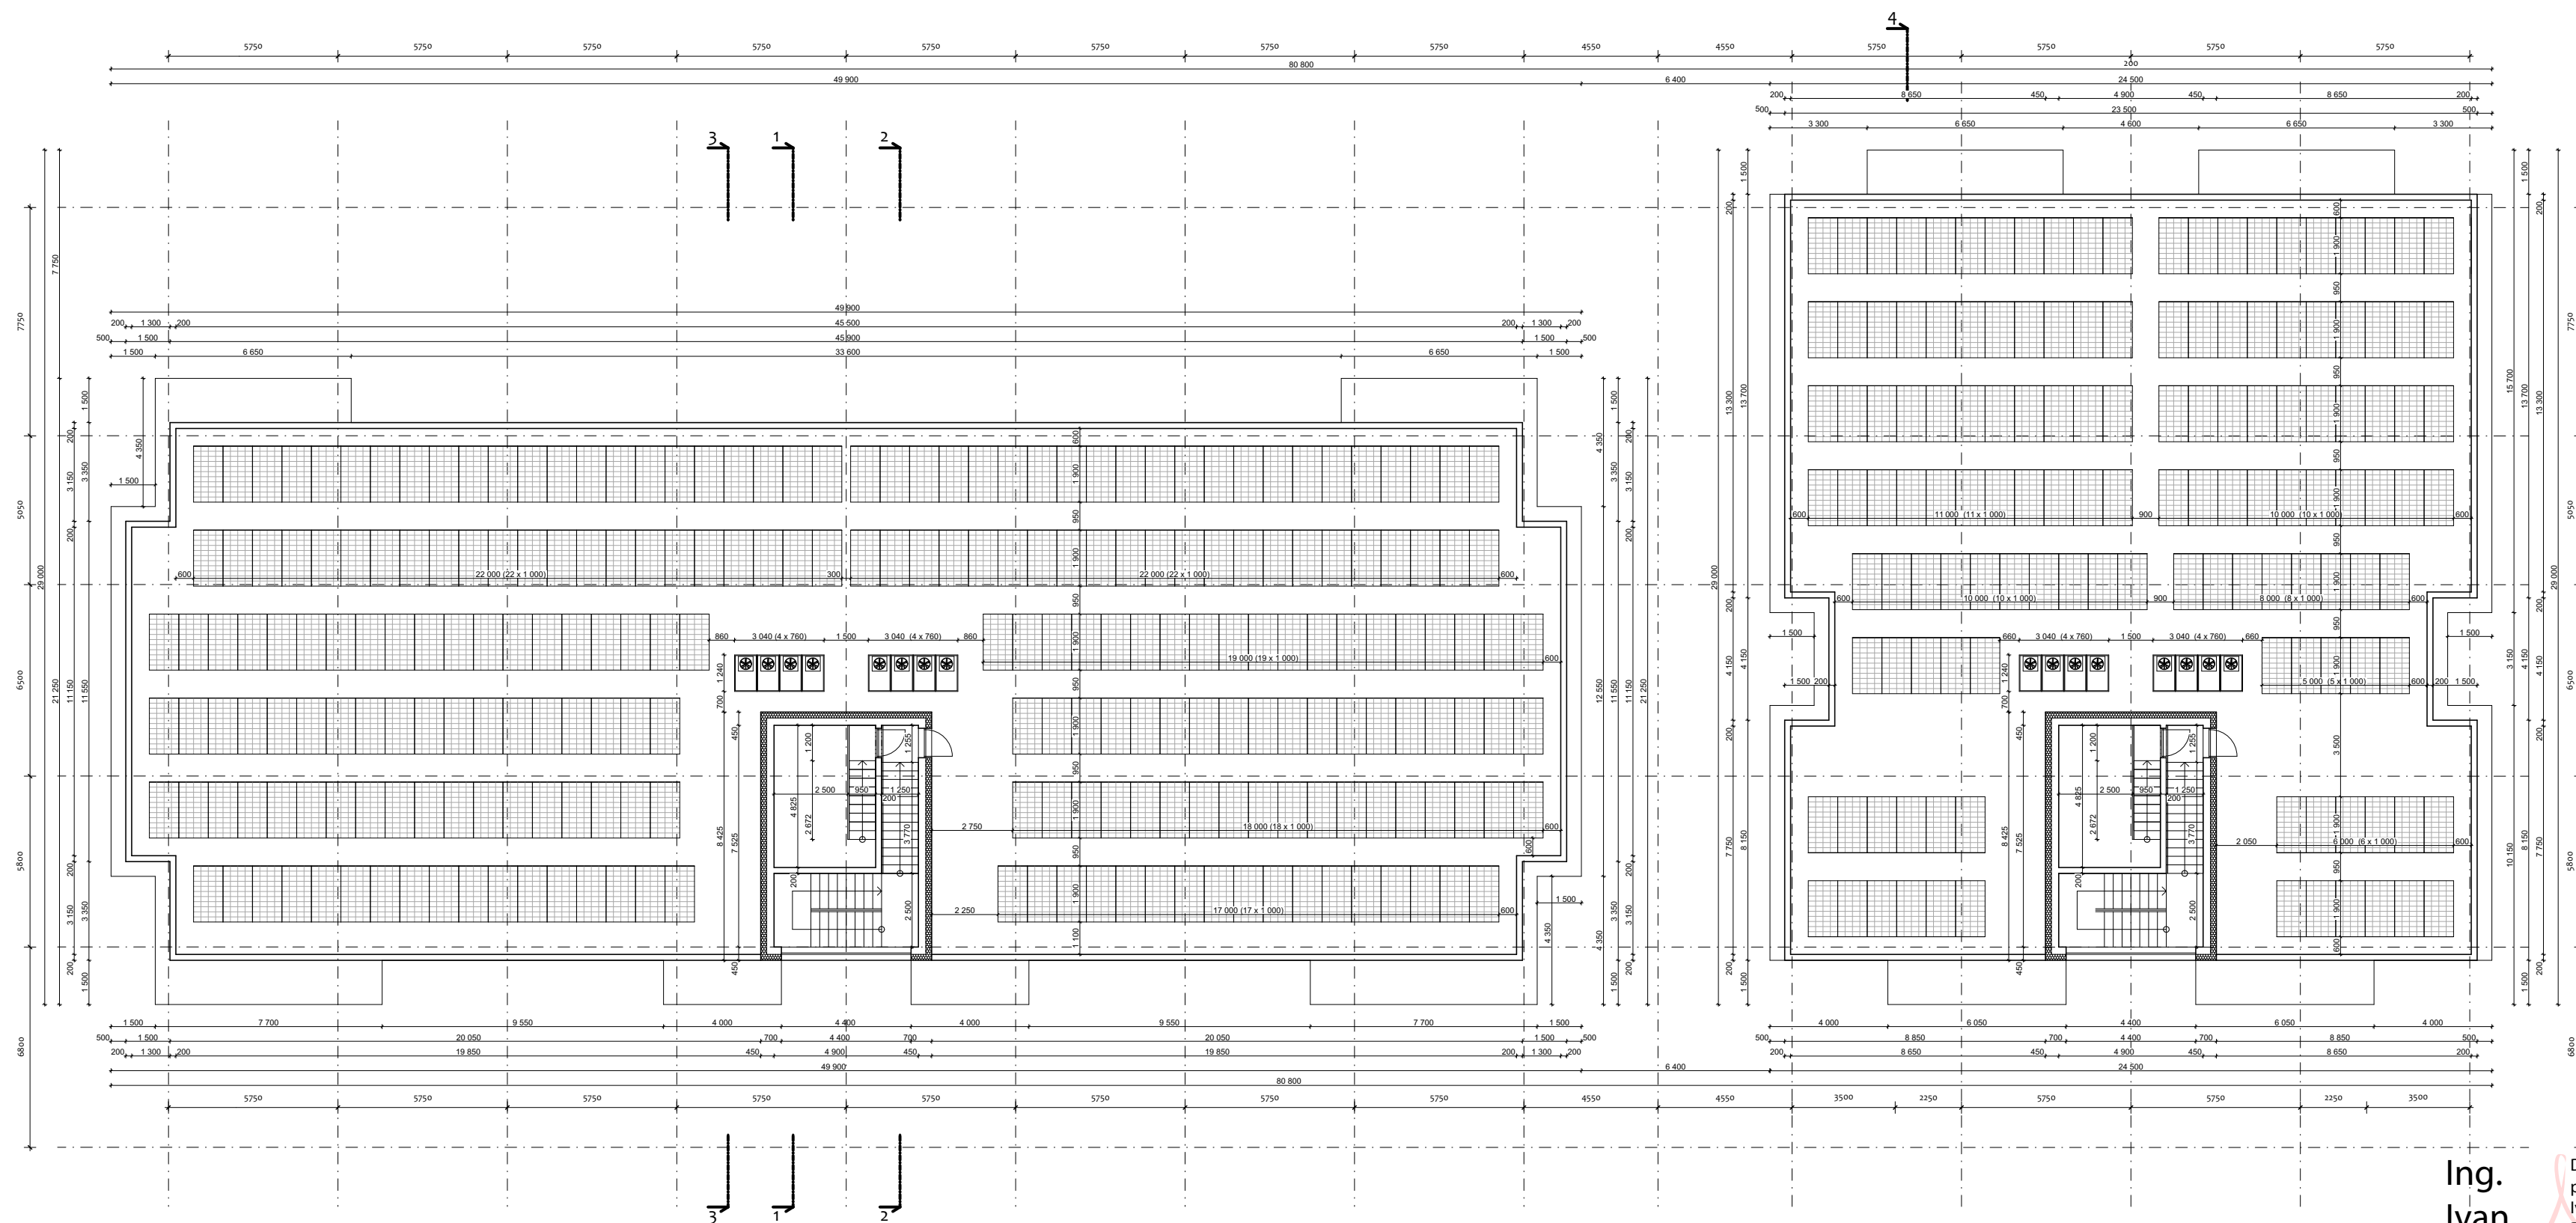

Fotovoltaika - 1 900 x 1 000 mm
Sorina A - 232 kusů = 440,8 m²
Sorina B - 136 kusů = 258,4 m²
Celkem - 368 kusů = 699,2 m²



Klimatizační jednotka
Sorina A - 8 kusů
Sorina B - 8 kusů
Celkem - 16 kusů

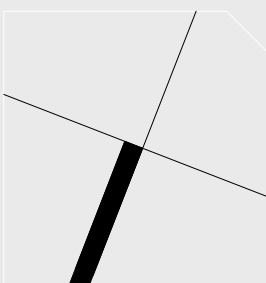

BARRACASA CONCEPT

BARRACASA s.r.o.
U Řeky 600/720 00 Ostrava Hrabová
IČO: 10811150 DIČ: CZ 10811150
Tel: +420 603 383 950
+420 604 824 204
barracasain@gmail.com

BYTOVÝ KOMPLEX SORINA

PŮDORYS STŘECHY

STAVBA (BUILDING):

OBJEKT (OBJECT):

AUTOR NÁVRHU:

H.J.P.

Ing. Ivan Jurdin

VYPRACOVAL:

František Libica

KONTROLOVAL:

Ing. Ivan Jurdin

ZODPOVĚDNÝ PROJEKTANT:

Ing. Ivan Jurdin

INVESTOR:

CMC for Group a.s.
Pražákova 1008/69
639 00 Brno

MĚSTSKÝ ÚŘAD:

Hodonín

STUPĚŇ:

DOZ

DATUM:

12/2024

ČÍSLO ZAKÁZKY:

0000

PUBLIKOVÁNÍ:


4/2025

ČÁST DOKUMENTACE: D.1.1.2.1

ČÍSLO VÝKRESU:

10

Sorina Elektro - 1. PP

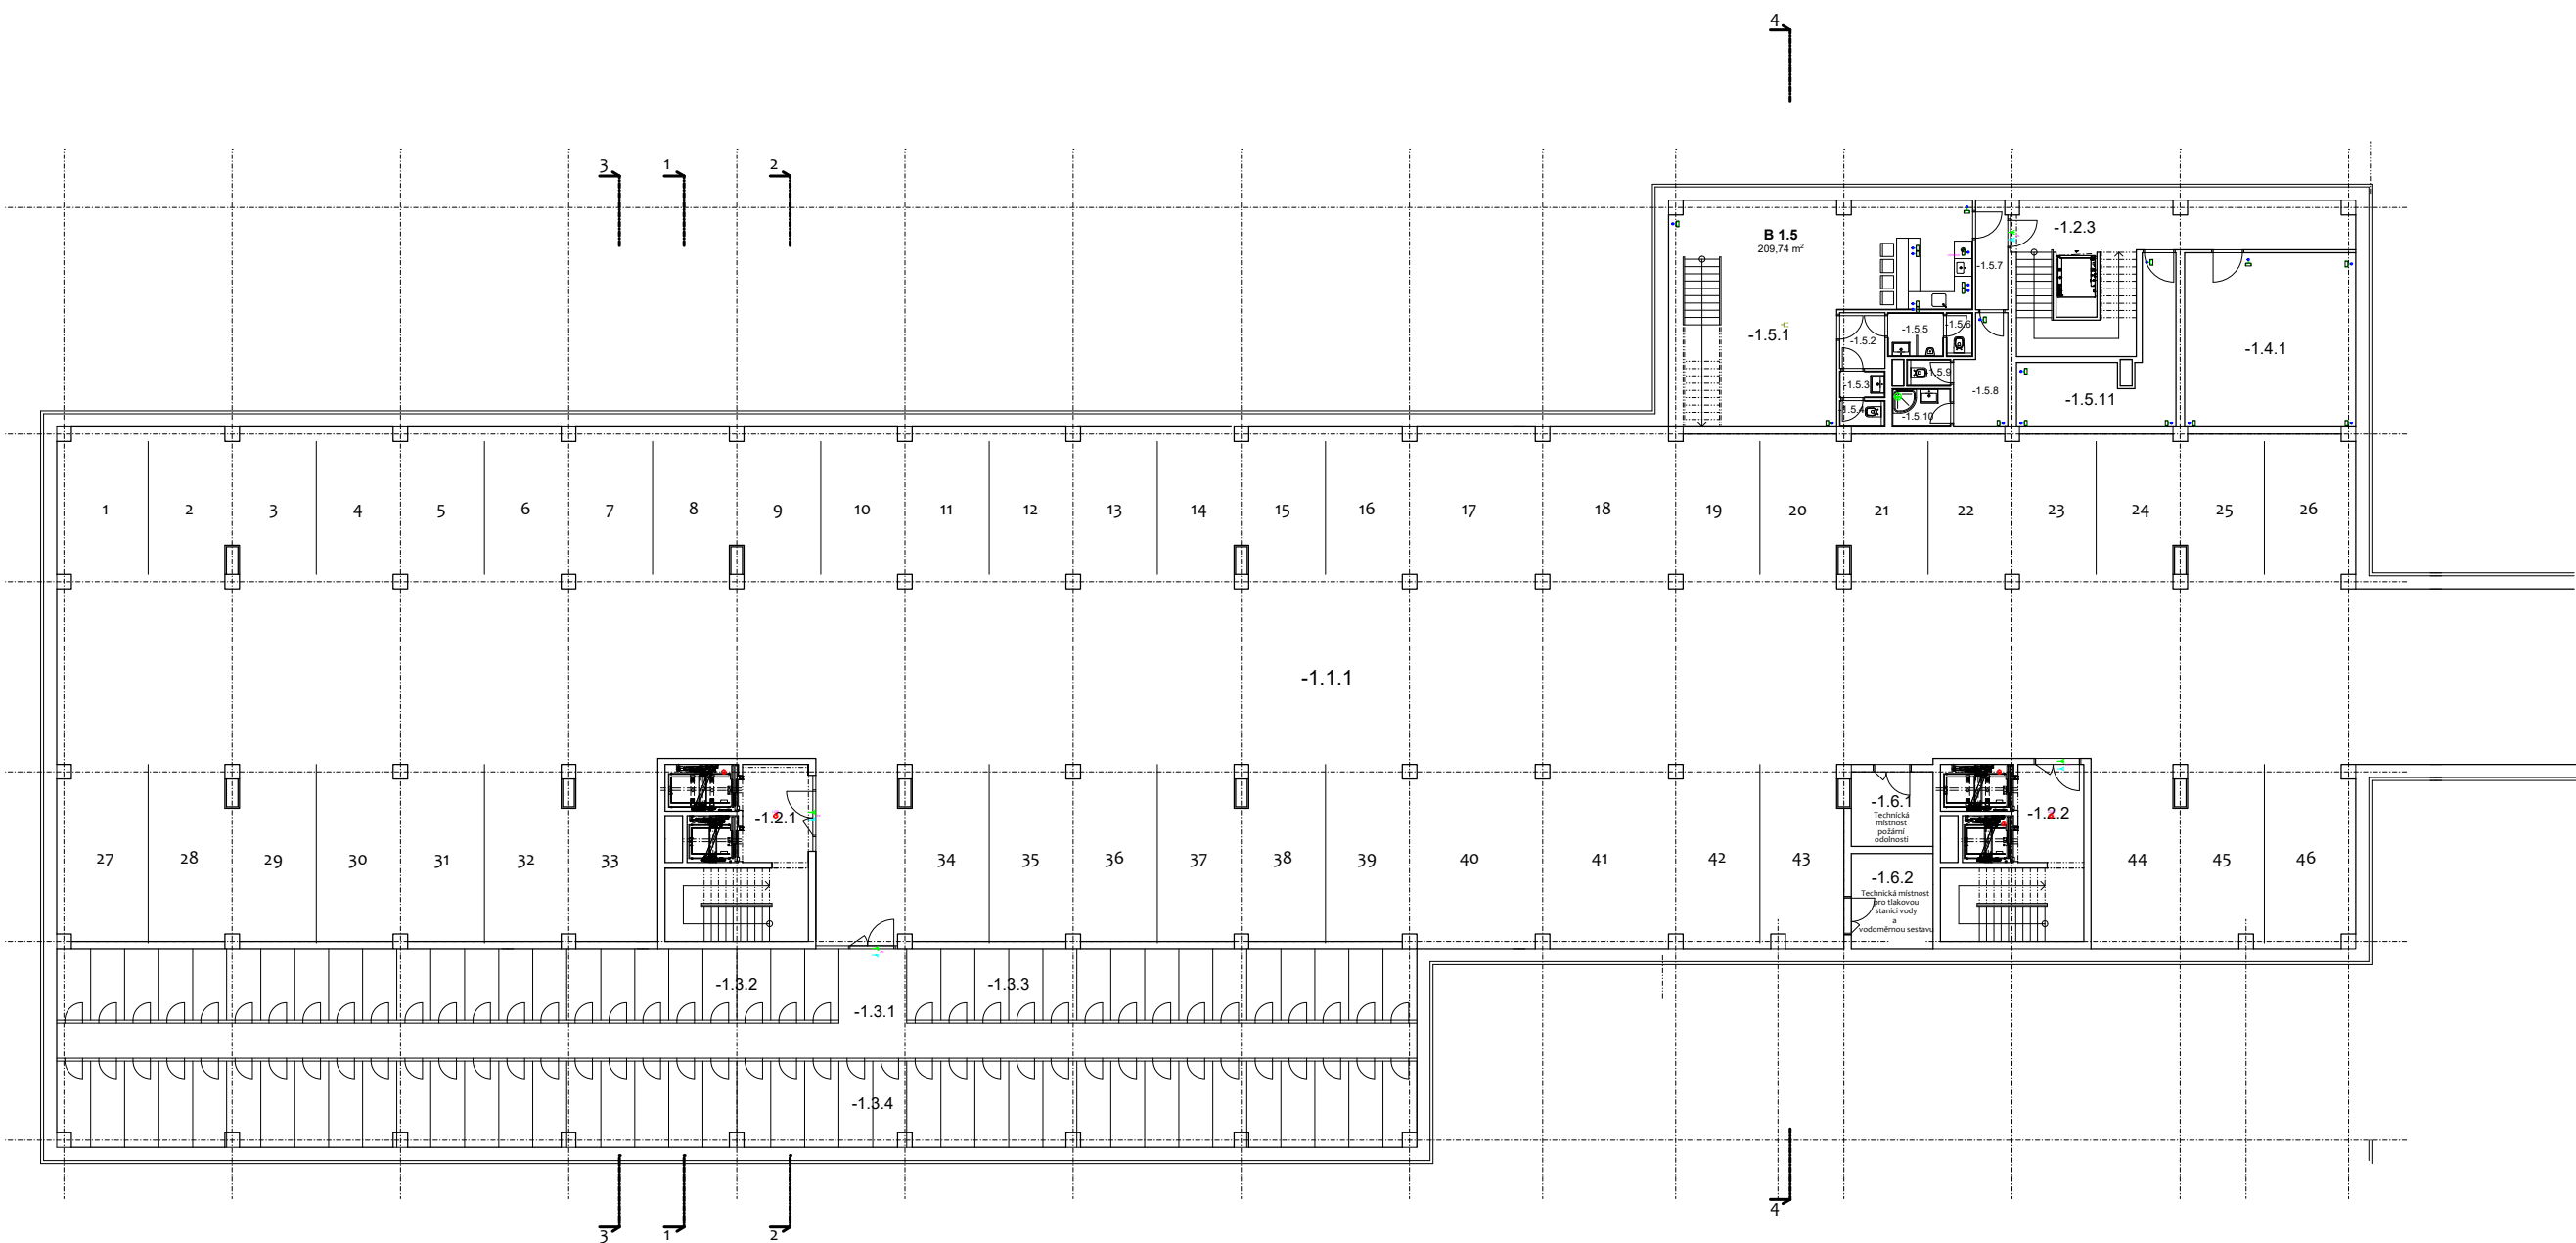


Tabulka místností A 1. PP				
Č.	Kategorie stře	Název místnosti	Plocha (m2)	Poznámka
-1.1.1	Společné prostory	Corridor	1280.17	46 parkovacích stání
-1.2.1		Chodba a schodiště	20.04	Serie A
-1.2.2		Chodba a schodiště	20.04	Serie B
-1.2.3	Kóje	Chodba kóje	81.73	
-1.2.4		Kóje 1	61.51	1 kóje = 2,85 m2
-1.2.5		Kóje 2	42.72	1 kóje = 2,85 m2
-1.2.6	Kóje	Kóje 3	134.52	1 kóje = 3,43 m2
-1.2.7			304.08	78 kój
-1.2.8			34.81	
-1.2.9	Kuchyně	Kuchyně	61.50	
-1.2.10		WC	2.95	
-1.2.11		WC 2	1.40	
-1.2.12	WC	WC 2	1.40	
-1.2.13		WC M	2.85	
-1.2.14		WC M	1.36	
-1.2.15	Chodba	Chodba	6.08	
-1.2.16		Serie	6.01	
-1.2.17		WC personal	1.35	
-1.2.18	Kuchyně	Kuchyně	2.60	
-1.2.19		Skid	15.70	
-1.2.20			181.25	
-1.2.21	Technická místnost	Technická místnost	5.10	Podlání celkem
-1.2.22		Technická místnost	7.14	Tiskové stanice vody
-1.2.23			16.24	
-1.2.24	Technická místnost	Technická místnost	1808.32	
-1.2.25				
-1.2.26				

LEGENDA PRVKŮ			
Symbol	Popis	Legenda	Legenda
Zey	Stěna - 200/180 mm	ČVY.1.2.1	
Zey	Stěna - 200/180 mm	ČVY.1.2.2	
Zey	Stěna - 200/180 mm	ČVY.1.2.3	
Zey	Stěna - 200/180 mm	ČVY.1.2.100	

LEGENDA PRVKŮ			
Symbol	Popis	Legenda	Legenda
PC0000	Podlaha	ČVY.1.2.1	
DT0000	Stěna	ČVY.1.2.2	
Časník	Kabelový systém	ČVY.1.2.3	
INTEKONEX	Kabelový systém	ČVY.1.2.4	
Set Twinkl	Kabelový systém	ČVY.1.2.5	
Set Twinkl	Kabelový systém	ČVY.1.2.6	
Set Twinkl	Kabelový systém	ČVY.1.2.7	
Set Twinkl	Kabelový systém	ČVY.1.2.100	

Poznámka:
Napájecí soustava 3x230/400V AC 50Hz S04 TN-C-S
Plnění umístění ovládacích bodů bude určeno a koordinováno s investorem při realizaci
Kabely budou uloženy v kabelových vlnicích ve zvláštní výšce v S04 přívodu, v podhledu v elektrorozvodných
trubicích 2023 nebo uloženy na drábkových vlnicích v podhledu, dle požadavků investora
Ochrana před elektrickým proudem dle ČSN 33-2000-4-41
Kabelové rozvaděče budou provedeny kabely dle specifikace v legendě prvků
Kabely v rozvaděčích budou provedeny podle přílohy dokumentace
V objektu bude provedeno ochranné pospovězení přípojnici PE z rozvodnic proudu a HOP (přimo
kabel rozvaděč)
Volání práce musí být provedeno dle platných zákonů a doporučení ČSN, EN
Elektrická instalace musí být provedena dle platných zákonů a doporučení ČSN, EN
Ochrana před úrazem elektrickým proudem dle ČSN 33-2000-4-41
Zvláštní ochrana osobnostních údajů dle GDPR
Ochrana před úrazem elektrickým proudem a automatickým odpojením v případě poruchy
Doplnění ochrany osobnostních údajů dle GDPR

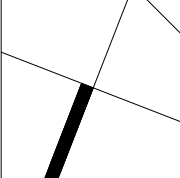


BARRACASA CONCEPT
BARRACASA s.r.o.
U Bely 602, 750 02 Olomouc
IČO: 108888888, DIČ: CZ 108888888
Tel.: +420 604 814 204
+420 604 814 204
barracasa@barracasa.com

BYTŮVÝ KOMPLEX SORINA
IČO: 108888888, DIČ: CZ 108888888
P. 1.2.2.1 - Silnoproudá elektroinstalace, hromosvod
D.1.2.2.1 - Silnoproudá elektroinstalace, hromosvod
SIL. SLP rozvody 1. PP

AUTOR NÁVRHU :
Ing. Ivan Jurdin
KONTROLOVAL :
Ing. Jiri Pecha
KONTROLOVAL :
Ing. Ivan Jurdin
ZODPOVĚDNÝ PROJEKTANT :
Ing. Jiri Reznicek
INVESTOR :
CMC for Group s.r.o.
P. Jarmeckého 382/8, 590 01 Hodonín
mob: 602 541 480
email: info@barracasa.cz
MÍSTNOST UŘAD :
MÍSTO HOODNÍ

STUPEŇ :
DUR+DSP
FORMÁT :
1470/610

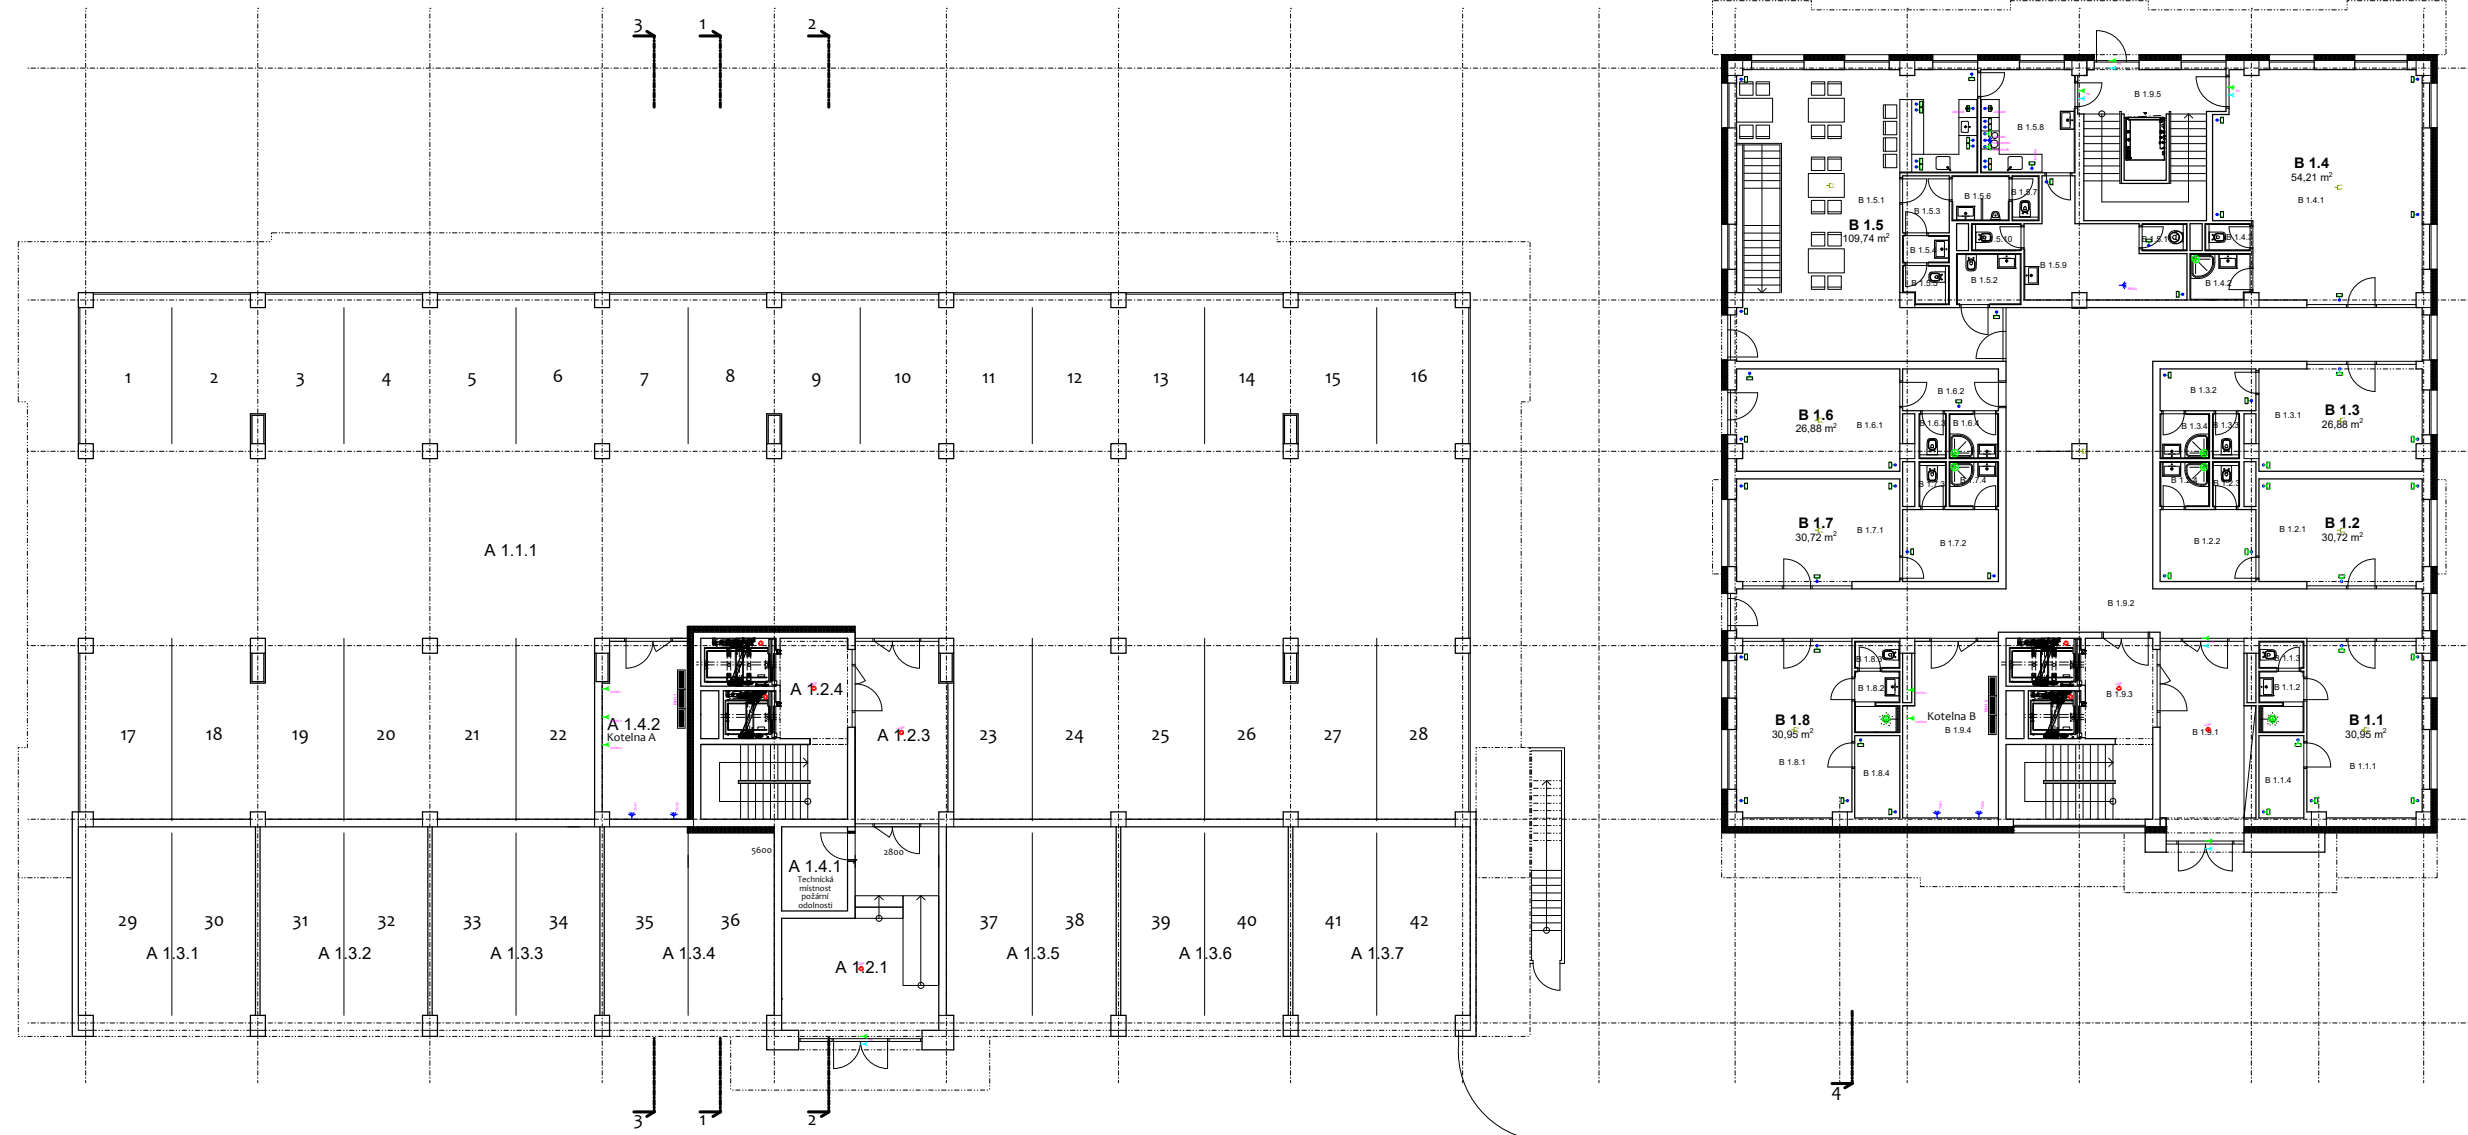

Tabuľka tabulky		Tabuľka tabulky		Tabuľka tabulky	
C	Kategória tabulky	Názov tabulky	Príloha (m)	Príloha (m)	Príloha (m)
A.1.1.1	Grafika	Grafika	729,35	28 parkovov	28 parkovov
A.1.1.2	Spoločnosť	Základ	36,30		
A.1.1.3		Ochrana	17,25		
A.1.1.4		Ochrana a ochrana	20,20		
			73,65		
A.1.1.5	Grafika	Grafika	39,95		
A.1.1.6		Grafika	37,30		
A.1.1.7		Grafika	37,30		
A.1.1.8		Grafika	37,30		
A.1.1.9		Grafika	37,30		
A.1.1.10		Grafika	37,30		
A.1.1.11		Grafika	37,30		
			287,75	14 parkovov	14 parkovov
A.1.1.12	Technická praca	Technická praca	6,18	Požiarne oddelenie	
A.1.1.13		Katka	9,35		
			12,70		
			12,70	14 parkovov	14 parkovov

Tabuľka misňovní B 1.MP			
Č.	Kategória idoly	Názov misňovní	Príloha (m+2)
B.1.1.1	Konkore	Konkore 1	22,47
B.1.1.2		Kuželina	3,00
B.1.1.3		WC	1,35
B.1.1.4		Skid	4,13
			30,95
B.1.2.1	Konkore	Konkore 2	19,21
B.1.2.2		Skid	7,68
B.1.2.3		WC	1,35
B.1.2.4		Kuželina	2,48
			30,72
B.1.3.1	Konkore	Konkore 3	18,57
B.1.3.2		Skid	4,48
B.1.3.3		WC	1,35
B.1.3.4		Kuželina	2,48
			26,88
B.1.4.1	Konkore	Konkore 4	49,81
B.1.4.2		Kuželina	3,05
B.1.4.3		WC	1,35
			54,21
B.1.5.1	Konkore	Restaurácie	68,08
B.1.5.2		Bežobčiové WC	3,65
B.1.5.3		Chodba	2,95
B.1.5.4		WC 2	1,80
B.1.5.5		WC	1,40
B.1.5.6		WC M	2,85
B.1.5.7		WC M	1,35
B.1.5.8		Kuchyňa	30,85
B.1.5.9		Garáž	13,93
B.1.5.10		WC samostat	1,48
B.1.5.11		Výleto	1,35
			109,74
B.1.6.1	Konkore	Konkore 6	18,57
B.1.6.2		Skid	4,28
B.1.6.3		WC	1,35
B.1.6.4		Kuželina	2,48
			26,68
B.1.7.1	Konkore	Konkore 7	19,21
B.1.7.2		Skid	7,68
B.1.7.3		WC	1,35
B.1.7.4		Kuželina	2,48
			30,72
B.1.8.1	Konkore	Konkore 8	22,46
B.1.8.2		Kuželina	3,00
B.1.8.3		WC	1,35
B.1.8.4		Skid	4,13

[illegible]

skratka	znamení	význam	parametr
PČxxxx/x		Podání šle	1/STY 2020
DTxxxx/x		Videa telefon	UTP 04/8
Cxxxx/x		Kabelový vývod sběrnou	UTP 04/8
INTxxxx/ka,b		počítačová zkratka	2/UTP CAT
SATxxxx/x		satelitní zkratka	MINI/STN - Zkratka CU 125 AL MINI/STN - Zkratka CU 125 AL

Poznámka:

Nápoje vhodné pro 220V/60Hz AC 3-PHEN Single-Phase
Plnění umístění vodičů bude určeno u koordinátora s investorem při realizaci
Kabely budou umístěny v drážkách ve zdi, volně v SPOK v potrubí, v podlaží v elektrorozvodných
skříňkách, v podlaží v potrubí na drážkách nebo v potrubí, drážkách minimálně vzdálenost od
stělobetonu průběhu

Ovčáček přetvářka namontovaná do přístrojových skříní KPSG
Kabely budou umístěny v drážkách ve zdi, volně v SPOK v potrubí, v podlaží v elektrorozvodných
skříňkách, v podlaží v potrubí na drážkách nebo v potrubí, drážkách minimálně vzdálenost od
stělobetonu průběhu

V objektech bude provedeno ochranné přenosné potrubí projektové dokumentace
V objektech bude provedeno ochranné přenosné potrubí, připojení PE z rozvodny projekt v HOP (mimo
stělobeton průběhu)

Všechny práce musí být provedeny za přítomnosti zájemců z odborných činností DČN
Elektronikami seřazení provedení jen osobou zodpovědnou pro tyto práce
Ochrana činnosti elektronických zařízení podle ČSN EN 60950-2:2000-4-4-4
Základní ochrana automatickým odpojením od zdroje
Ochrana při poruchě ochranným odpojením v automatickém odpojení v případě poruchy

Ing.
Ivan
Jurdin

BARRACASA CONCEPT
BARRACASA s.r.o.
U Řečky 600, 720 00 Ostrava Hrabov
IČO: 10811150 DIČ: CZ 10811150
Tel.: + 420 603 383 950
+ 420 604 824 204
barracasain@gmail.com

BYTOWÝ KOMPLEX SORINA
D.1.2.2.1 - Silnoproudá elektroinstalace, hromosvod
SIL, SLP rozvody 1 NP

AUTOR NÁVRHU :

HIP: **ING. IVAN JURDIN**

VYPRACOVAL: **ING. JIŘÍ PĚCHA**

KONTROLOVAL: **ING. IVAN JURDIN**



ZODPOVĚDNÝ PROJEKTANT: **ING. JIŘÍ ŘEZNIČEK**

INVESTOR :
CMC for Group a.s.,
P. Jilemnického 3858/8,
695 01 Hodonín
mob: 607 541 480,
email: info@scorina.cz

STUPEŇ: FORMÁT:
DUR+DSP 1470/610

11/2023
KÓD OBJEKTU:
SO 01
PUBLIKOVÁNO: REVÍZE:
12.06.2025 00

D.1.2.2.1.02
ČÍSLO VÝKRESU:

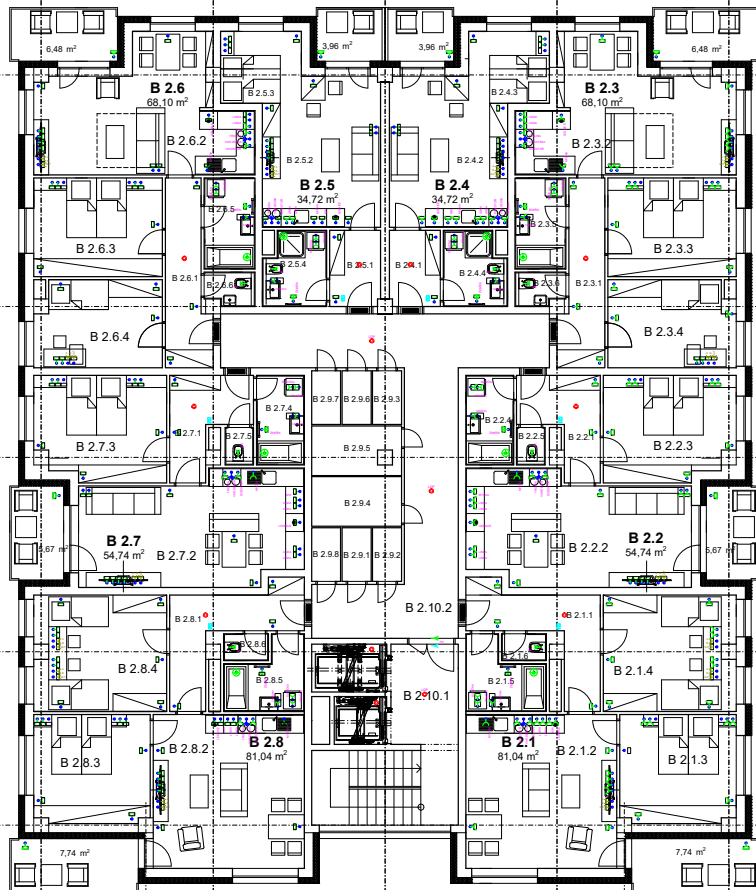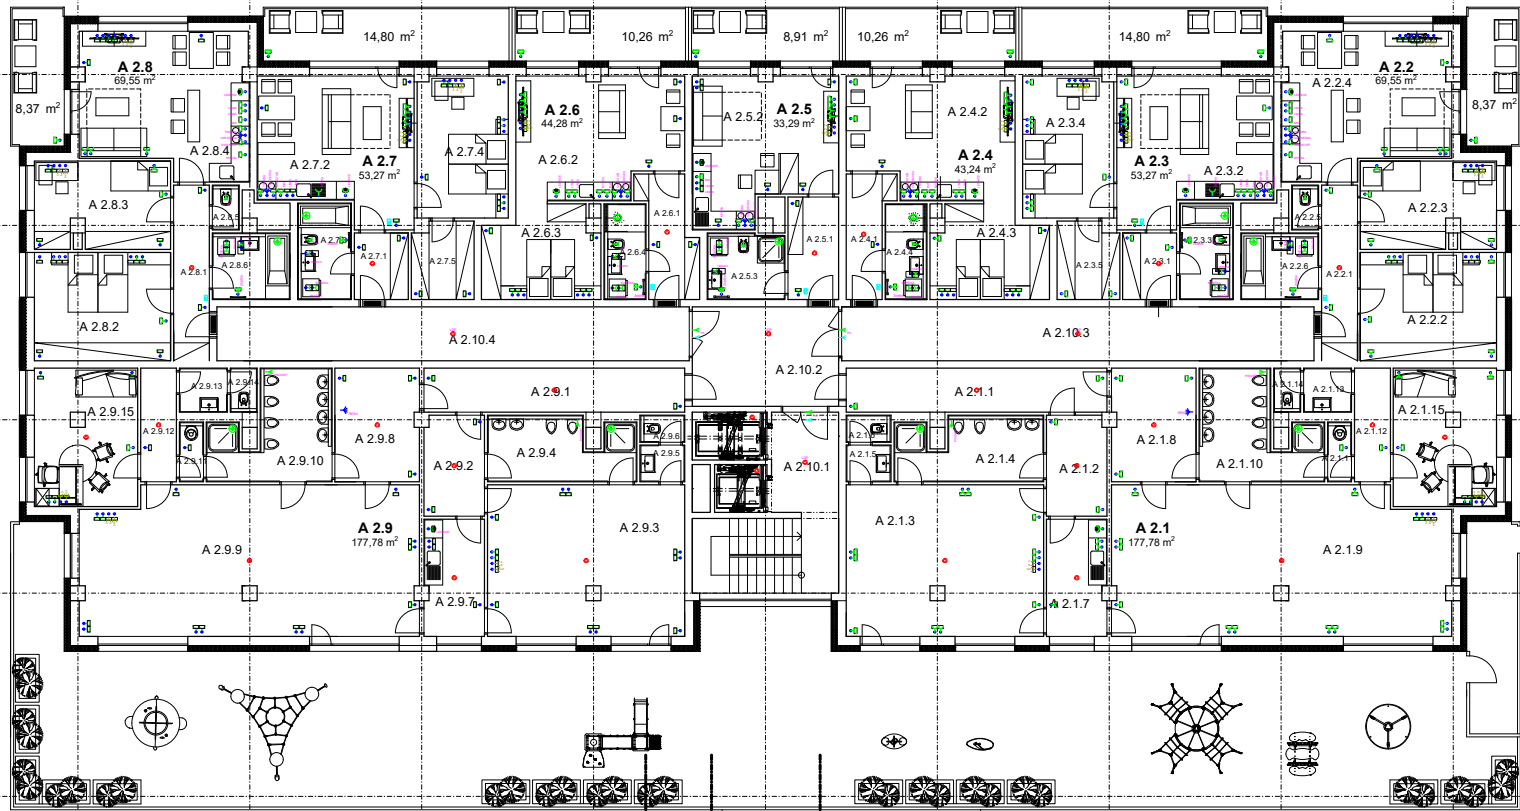[illegible]

zkratka	oblast	oblast	oblast
PČxxx/x		Průběh šlo	21STY 20
DTxx/x		Videa telefon	UTP cas.5
Čxxx/x		Kabelový vývod slaboproud	UTP cas.5
INTxxx/a.b		pořizovací záznam	2x UTP CA
SATxxx/x		satelitní záznam	VÝVOJNÍ - Zpracování 125 AL INFORM. - Zpracování 125 AL

Poznámka:
 Náplňová stránka 30203/400V AC 3P+N S+D5 TN-C-S
 Přemělní umístění oddělníků bude vždy uvořeno a koordinováno v investici při realizaci
 Kabele budou uloženy v drážděch ve zdivu, ve SPS přístějkách, v podzemních a nadzemních
 kabelových kanálech. Všechny úkony na drážděch oddělníků a podzemních, dočasně umístěných oddělníků
 sloužících v době výstavby.
 Oddělník přístřebe bude namontován do příslušných rámců.
 Kabelové vedení budou provedeny v uzavřených kabelových kanálech a v nepřímo úhlových
 kabelech a rozváděcích uzlech pomocí povrchu projektového dokumentace.
 V případě provedení rozváděcího pospojování, připojení PE a rozvodnicových spínací k HOP
 hlavní rozvodny.
 Všechny práce musí být prováděny dle platných předpisů a doporučení ČSN, EN
 Elektrotechnika a při provádění při osazbě platných typových příkazů.
 Osazování území v rámci projektu bude provedeno dle přílohy č. 30200-41 03
 Zakladní osazení automatických odpojovačů od zážehů
 Osazování při ponoru ochranných opáskování a automatických odpojovačů v případě ponoru

Ing. Ivan
Jurdin
Digitálne podep
Ing. Ivan Jurdin
Datum: 2025.06.
14:04:39 +02'00'

BYTOWÝ KOMPLEX SORINA
D.1.2.2.1 – Silnoproudá elektroinstalace, hromosvod

AUTOR NÁVRHU :

HIP :
ING. IVAN JURDIN
VYPRACOVAL :
ING. JIŘÍ PĚCHA
KONTROLOVAL :
ING. IVAN JURDIN
ZODPOVĚDNÝ PROJEKTANT
ING. JIŘÍ REZNÍČEK
INVESTOR :
CMC for Group a.s.,
P. Němnického 385/8,
695 01 Hodonín
mob: 607 541 480,
email: info@scorina.cz

INVESTOR :
CMC for Group a.s.,
P. Jilemnického 3858/8,
695 01 Hodonín
mob: 607 541 480,
email: info@scorina.cz

STUPEŇ :	FORMA
DUR+DSP	1470/
DATUM:	MĚŘITK

D.1.2.2.1.

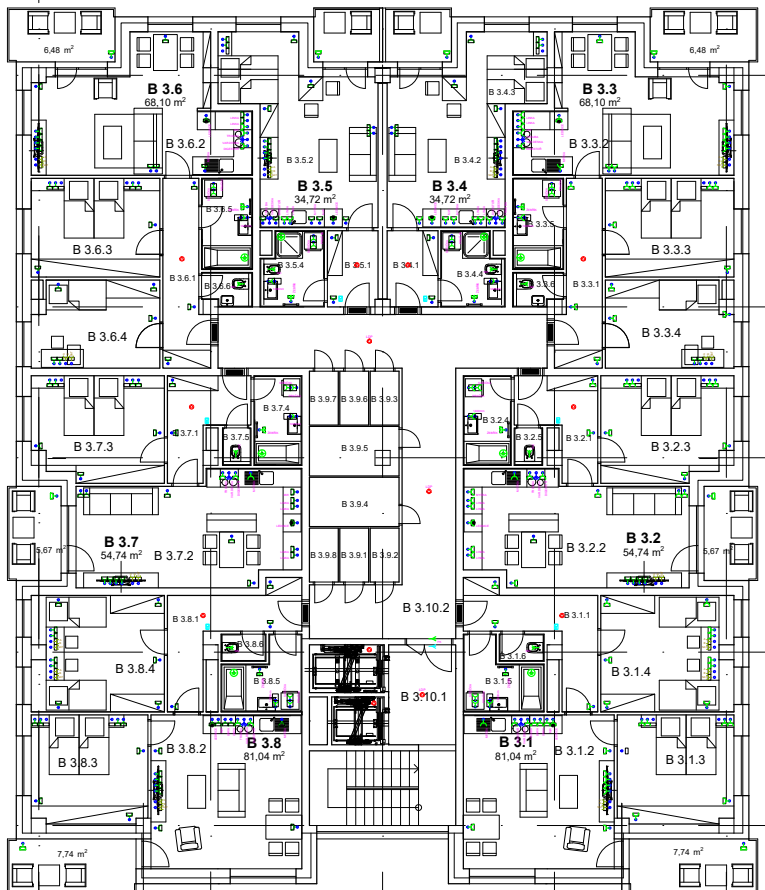
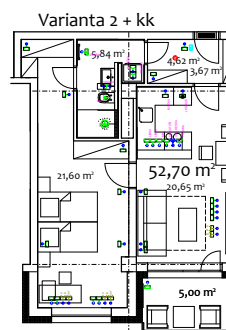


Tabella dati di esempio									
C	Category ID	Product ID	Price (€)	Quantity	C	Category ID	Product ID	Price (€)	Quantity
A.1.1.1	Electronics	Electronics - 01	10.00	A.1.1.2	Electronics	Electronics - 02	15.00	Electronics	10.00
A.1.1.2		Electronics - 03	5.00	A.1.1.3		Electronics - 04	20.00		15.00
A.1.1.3		Electronics - 05	30.00	A.1.1.4		Electronics - 06	4.00		25.00
A.1.1.1	Electronics	Electronics - 07	1.00	Electronics	Electronics	Electronics - 08	51.12.0	Electronics	10.00
A.1.1.2		Electronics - 09	1.00			Electronics - 10	7.00		7.00
A.1.1.3		Electronics - 11	25.87			Electronics - 12	10.00		10.00
A.1.1.1	Electronics	Electronics - 13	14.00	A.1.1.2	Electronics	Electronics - 14	15.00	Electronics	10.00
A.1.1.2		Electronics - 15	24.00	A.1.1.3		Electronics - 16	1.76		1.76
A.1.1.3		Electronics - 17	1.00	A.1.1.4		Electronics - 18	1.00		1.00
A.1.1.1	Electronics	Electronics - 19	40.00	Electronics	Electronics	Electronics - 20	63.22	Electronics	10.00
A.1.1.2		Electronics - 21	1.00			Electronics - 22	7.00		7.00
A.1.1.3		Electronics - 23	10.00			Electronics - 24	10.00		10.00
A.1.1.1	Electronics	Electronics - 25	10.00	A.1.1.2	Electronics	Electronics - 26	10.00	Electronics	10.00
A.1.1.2		Electronics - 27	1.00	A.1.1.3		Electronics - 28	1.00		1.00
A.1.1.3		Electronics - 29	1.00	A.1.1.4		Electronics - 30	43.12		43.12
A.1.1.1	Electronics	Electronics - 31	15.12	A.1.1.2	Electronics	Electronics - 32	1.00	Electronics	1.00
A.1.1.2		Electronics - 33	4.00	A.1.1.3		Electronics - 34	1.00		1.00
A.1.1.3		Electronics - 35	60.00	A.1.1.4		Electronics - 36	43.00		43.00
A.1.1.1	Electronics	Electronics - 37	10.00	Electronics	Electronics	Electronics - 38	10.00	Electronics	10.00
A.1.1.2		Electronics - 39	10.00			Electronics - 40	10.00		10.00
A.1.1.3		Electronics - 41	10.00			Electronics - 42	1.00		1.00
A.1.1.1	Electronics	Electronics - 43	14.79	A.1.1.2	Electronics	Electronics - 44	1.00	Electronics	1.00
A.1.1.2		Electronics - 45	1.00	A.1.1.3		Electronics - 46	1.00		1.00
A.1.1.3		Electronics - 47	1.00	A.1.1.4		Electronics - 48	40.00		40.00
A.1.1.1	Electronics	Electronics - 49	63.22	Electronics	Electronics	Electronics - 50	1.00	Electronics	1.00
A.1.1.2		Electronics - 51	1.00			Electronics - 52	1.00		1.00
A.1.1.3		Electronics - 53	10.00			Electronics - 54	25.87		25.87
A.1.1.1	Electronics	Electronics - 55	10.00	A.1.1.2	Electronics	Electronics - 56	1.00	Electronics	1.00
A.1.1.2		Electronics - 57	1.00	A.1.1.3		Electronics - 58	1.00		1.00
A.1.1.3		Electronics - 59	1.00	A.1.1.4		Electronics - 60	10.00		10.00
A.1.1.1	Electronics	Electronics - 61	51.12.0	Electronics	Electronics	Electronics - 62	10.00	Electronics	10.00
A.1.1.2		Electronics - 63	1.00			Electronics - 64	1.00		1.00
A.1.1.3		Electronics - 65	1.00			Electronics - 66	1.00		1.00
A.1.1.1	Electronics	Electronics - 67	1.00	Electronics	Electronics	Electronics - 68	1.00	Electronics	1.00
A.1.1.2		Electronics - 69	1.00			Electronics - 70	1.00		1.00
A.1.1.3		Electronics - 71	1.00			Electronics - 72	1.00		

Table 10: Estimated 5-MP							
β	Kangaroo entry	Time (minutes)	Feasible	ξ	Kangaroo entry	Time (minutes)	
0.1	Charlie	9.76	0.17, 0.1	Charlie	9.76		
0.1, 0.1	Charlie	(Optimal) = 0.1	0.17, 0.1	Charlie	26.71		
0.1, 0.1	Charlie	14.98	0.17, 0.1	Charlie	79.60		
0.1, 0.1	Charlie	17.61	0.17, 0.1	Charlie	84.00		
0.1, 0.1	Charlie	14.12	0.17, 0.1	Charlie	1.19		
0.1, 0.1	Joe	1.01		Joe	54.74		
0.1, 0.1	Joe	73.20	Charlie = 1.01=0.1	0.1, 0.1	Charlie	9.76	Refer to 1.01
0.1, 0.1	Joe	6.09	0.1, 0.1	Charlie	(Optimal) = 0.1		
0.1, 0.1	Joe	26.71	0.1, 0.1	Charlie	15.06		
0.1, 0.1	Joe	14.97	0.1, 0.1	Charlie	71.13		
0.1, 0.1	Joe	14.00	0.1, 0.1	Charlie	15.06		
0.1, 0.1	Joe	1.19	0.1, 0.1	Joe	1.19		
0.1, 0.1	Joe	54.74	Charlie = 1.01=0.1			73.20	
0.1, 0.1	Joe	1.01	0.1, 0.1	Joe	1.19	Refer to 1.01	
0.1, 0.1	Joe	6.09	0.1, 0.1	Joe	1.19		
0.1, 0.1	Joe	14.98	0.1, 0.1	Joe	1.19		
0.1, 0.1	Joe	17.61	0.1, 0.1	Joe	4.00		
0.1, 0.1	Joe	14.12	0.1, 0.1	Joe	4.59		
0.1, 0.1	Joe	1.01	0.1, 0.1	Joe	1.19		
0.1, 0.1	Joe	73.20	Charlie = 1.01=0.1	0.1, 0.1	Joe	1.19	
0.1, 0.1	Joe	6.09	0.1, 0.1	Joe	1.19		
0.1, 0.1	Joe	26.71	0.1, 0.1	Joe	1.19		
0.1, 0.1	Joe	14.97	0.1, 0.1	Joe	1.19		
0.1, 0.1	Joe	14.00	0.1, 0.1	Joe	1.19		
0.1, 0.1	Joe	1.19	0.1, 0.1	Joe	1.19		
0.1, 0.1	Joe	54.74	Charlie = 1.01=0.1	0.1, 0.1	Joe	1.19	
0.1, 0.1	Joe	1.01	0.1, 0.1	Joe	1.19		
0.1, 0.1	Joe	6.09	0.1, 0.1	Joe	1.19		
0.1, 0.1	Joe	14.98	0.1, 0.1	Joe	1.19		
0.1, 0.1	Joe	17.61	0.1, 0.1	Joe	1.19		
0.1, 0.1	Joe	14.12	0.1, 0.1	Joe	1.19		
0.1, 0.1	Joe	1.01	0.1, 0.1	Joe	1.19		
0.1, 0.1	Joe	73.20	Charlie = 1.01=0.1	0.1, 0.1	Joe	1.19	
0.1, 0.1	Joe	6.09	0.1, 0.1	Joe	1.19		
0.1, 0.1	Joe	26.71	0.1, 0.1	Joe	1.19		
0.1, 0.1	Joe	14.97	0.1, 0.1	Joe	1.19		
0.1, 0.1	Joe	14.00	0.1, 0.1	Joe	1.19		
0.1, 0.1	Joe	1.19	0.1, 0.1	Joe	1.19		
0.1, 0.1	Joe	54.74	Charlie = 1.01=0.1	0.1, 0.1	Joe	1.19	
0.1, 0.1	Joe	1.01	0.1, 0.1	Joe	1.19		
0.1, 0.1	Joe	6.09	0.1, 0.1	Joe	1.19		
0.1, 0.1	Joe	14.98	0.1, 0.1	Joe	1.19		
0.1, 0.1	Joe	17.61	0.1, 0.1	Joe	1.19		
0.1, 0.1	Joe	14.12	0.1, 0.1	Joe	1.19		
0.1, 0.1	Joe	1.01	0.1, 0.1	Joe	1.19		
0.1, 0.1	Joe	73.20	Charlie = 1.01=0.1	0.1, 0.1	Joe	1.19	
0.1, 0.1	Joe	6.09	0.1, 0.1	Joe	1.19		
0.1, 0.1	Joe	26.71	0.1, 0.1	Joe	1.19		
0.1, 0.1	Joe	14.97	0.1, 0.1	Joe	1.19		
0.1, 0.1	Joe	14.00	0.1, 0.1	Joe	1.19		
0.1, 0.1	Joe	1.19	0.1, 0.1	Joe	1.19		
0.1, 0.1	Joe	54.74	Charlie = 1.01=0.1</				

[illegible]

zkratka	zkratka	zkratka	zkratka
PČxxxx		Přístroj Sida	JISTY 2d
DYxxxx		Videa křeslo	UTP cat.6
Čxxxx		Kabelový vývod slaboproud	UTP cat.5
INTxxxx.b		počítačová zkratka	2x UTP Cat.
SATxxxx		satelitní zkratka	WIRTEL - Zkratka CU 125 A WIRTEL - Zkratka CU 125 A

[illegible]

BARRACASA CONCEPT
BARRACASA s.r.o.
U Řečky 600, 720 00 Ostrava Hrabová
IČO: 10811150 DIČ: CZ 10811150
Tel.: + 420 603 383 950
+ 420 604 824 204
barracasain@gmail.com

[illegible]

AUTOR NÁVRHU :

HIP :
ING. IVAN JURDIN
VYPRACOVAL :
ING. JIŘÍ PÉCHA
KONTROLOVAL :
ING. IVAN JURDIN
ZODPOVĚDNÝ PROJEKTANT :
ING. JIŘÍ REZNÍČEK



INVESTOR:
CMC for Group a.s.,
P. Jilemnického 388/8,
695 01 Hodonín
mob: 602 541 480,
email: info@sorina.cz

MĚSTSKÝ ÚŘAD :
MĚSTO HODONÍN

STUPEŇ:	FORMÁT:
DUR+DSP	1470/610
DATEM:	MĚŘÍTKO:
11/2023	
KÓD ORIENTAČNÍ:	
SO 04	
PUBLIKOVÁNO:	REVIZE:
12.06.2025	NO

D.1.2.2.1.04

ČÍSLO VÝKRESU:

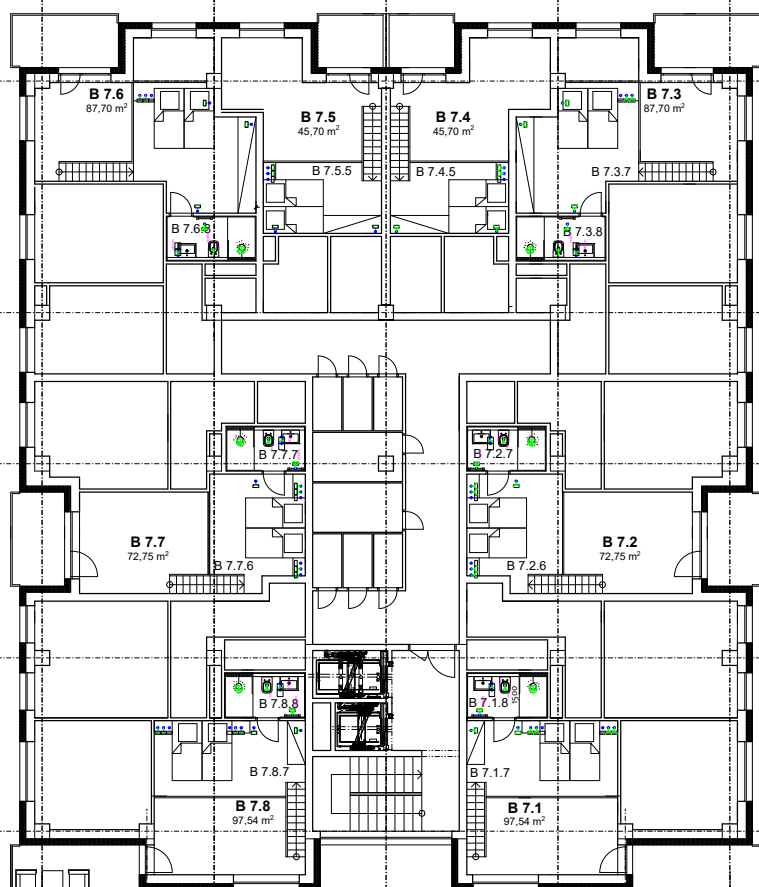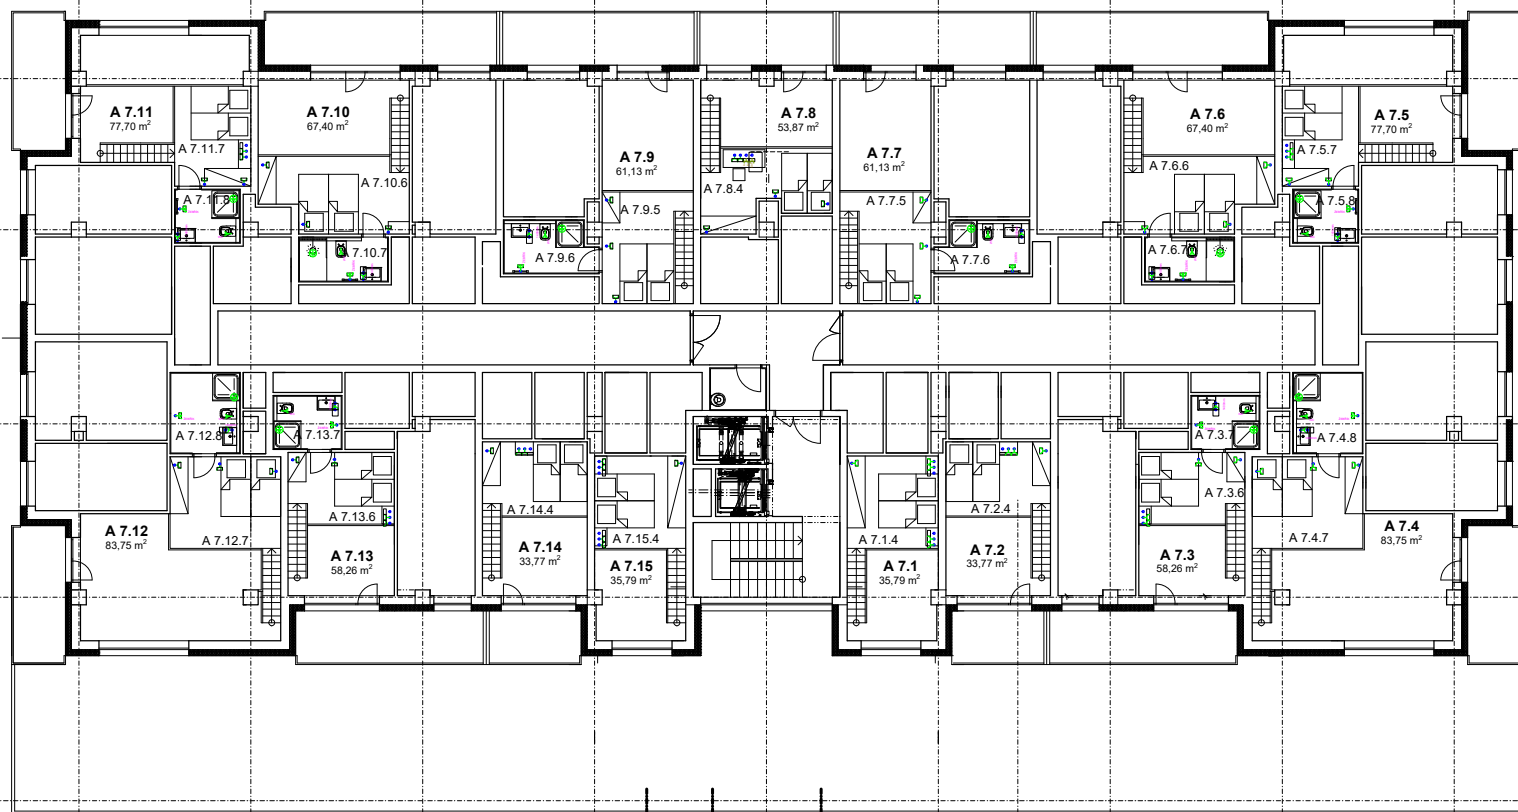[illegible][illegible]

zkratka	zkratka	popis	zkratka
Pxxxxx		Polární bod	JISTY 200
Dxxxxx		Videalet	UTP 08.6
Čxxxxx		Kabelový výhled slaboproud	UTP 08.6
INTxxxx.b		počítačová zkratka	2xUTP CAT
SATxxxxx		satelitní zkratka	VENKOVNÍ - Zkratka G 125 G 125

Poznámkas: Nafedolafina 320/3200/400 AC 3-PMEN 50% TmC-S
 14:09:35
 +02:07
 Písemné oznámení odevádání bodů bude určeno a konkrétně o investicím při realizaci
 Kabině budou zabudovány v drázkách ve výšce, vzhled v SDR, příslušenství a podkladě a ekonomických tras
 měřících měřících na drázkách vzhledu v podkladě, dovedení měřících vzhledem od
 nákladových nákladů
 Odevádání příjezdu bodů namontování do příslušenství kabině KPHS
 Kabině budou zabudovány v drázkách ve výšce, vzhled v SDR, příslušenství a podkladě a ekonomických tras
 měřících měřících na drázkách vzhledu v podkladě, dovedení měřících vzhledem od
 nákladových nákladů
 V případě bude provedeno ochranné posouzení, přílohu PKE 2 rozhodnutí poskytl a HOP (mimo
 nákladů)
 Všechny práce musí být prováděny podle platných zápisů a doplnění dokumentace GSN, EN
 Elektromotorní síly provědit je osobně zkontrolují po čtyřech
 Odevádání příjezdu bodů namontování do příslušenství kabině KPHS
 Kabině budou zabudovány v drázkách ve výšce, vzhled v SDR, příslušenství a podkladě a ekonomických tras
 měřících měřících na drázkách vzhledu v podkladě, dovedení měřících vzhledem od
 nákladových nákladů
 Základní ochrana automatickým odpojením od zdroje
 Ochrana při poruše ochranným posouzením a automatickým odpojením v případě poruchy

Ing.
Ivan
Jurdin

BARRACASA CONCEPT
BARRACASA s.r.o.
U Rečky 600, 720 00 Ostrava Hrabová
IČO: 10811150 DIČ: CZ 10811150
Tel.: + 420 603 383 950
+ 420 604 824 204
barracasain@gmail.com

BYTŮVÝ KOMPLEX SORINA
Hodovní (Sádky), K.Ú. Hodovní (okres 17),
p.č.802/5h, z.č.5437, 1309/5h, 1256/1h, 1056 h a 275.

D.1.2.2.1 - Silnoproudá elektroinstalace, hromosvod

SIL, SLP rozvody 7,5.NP

AUTOR NÁVRHU :

HIP :
ING. IVAN JURDIN

VYPRACOVAL :
ING. JIŘÍ PĚCHA

KONTROLOVAL :
ING. IVAN JURDIN

ZODPOVĚDNÝ PROJEKTANT :
ING. JIŘÍ ŘEZNIČEK

ZODPOVĚDNÝ PROJEKTANT :
ING. JIŘÍ ŘEZNÍČEK

INVESTOR :
CMC for Group a.s.,
P. Jilemnického 3858/8,
695 01 Hodonín
mob: 607 541 480,
email: info@sorina.cz

MĚSTSKÝ ÚŘAD :
MĚSTO HODONÍN

STUPEŇ :	FORMÁT :
DUR+DSP	1470/610
DATUM:	MĚŘÍTKO:

11/2023


KÓD OBJEKTU:

PUBLIKOVÁNO: REVIZE:


12.06.2025 00

D.1.2.2.1.09

CISCO VINGDO:

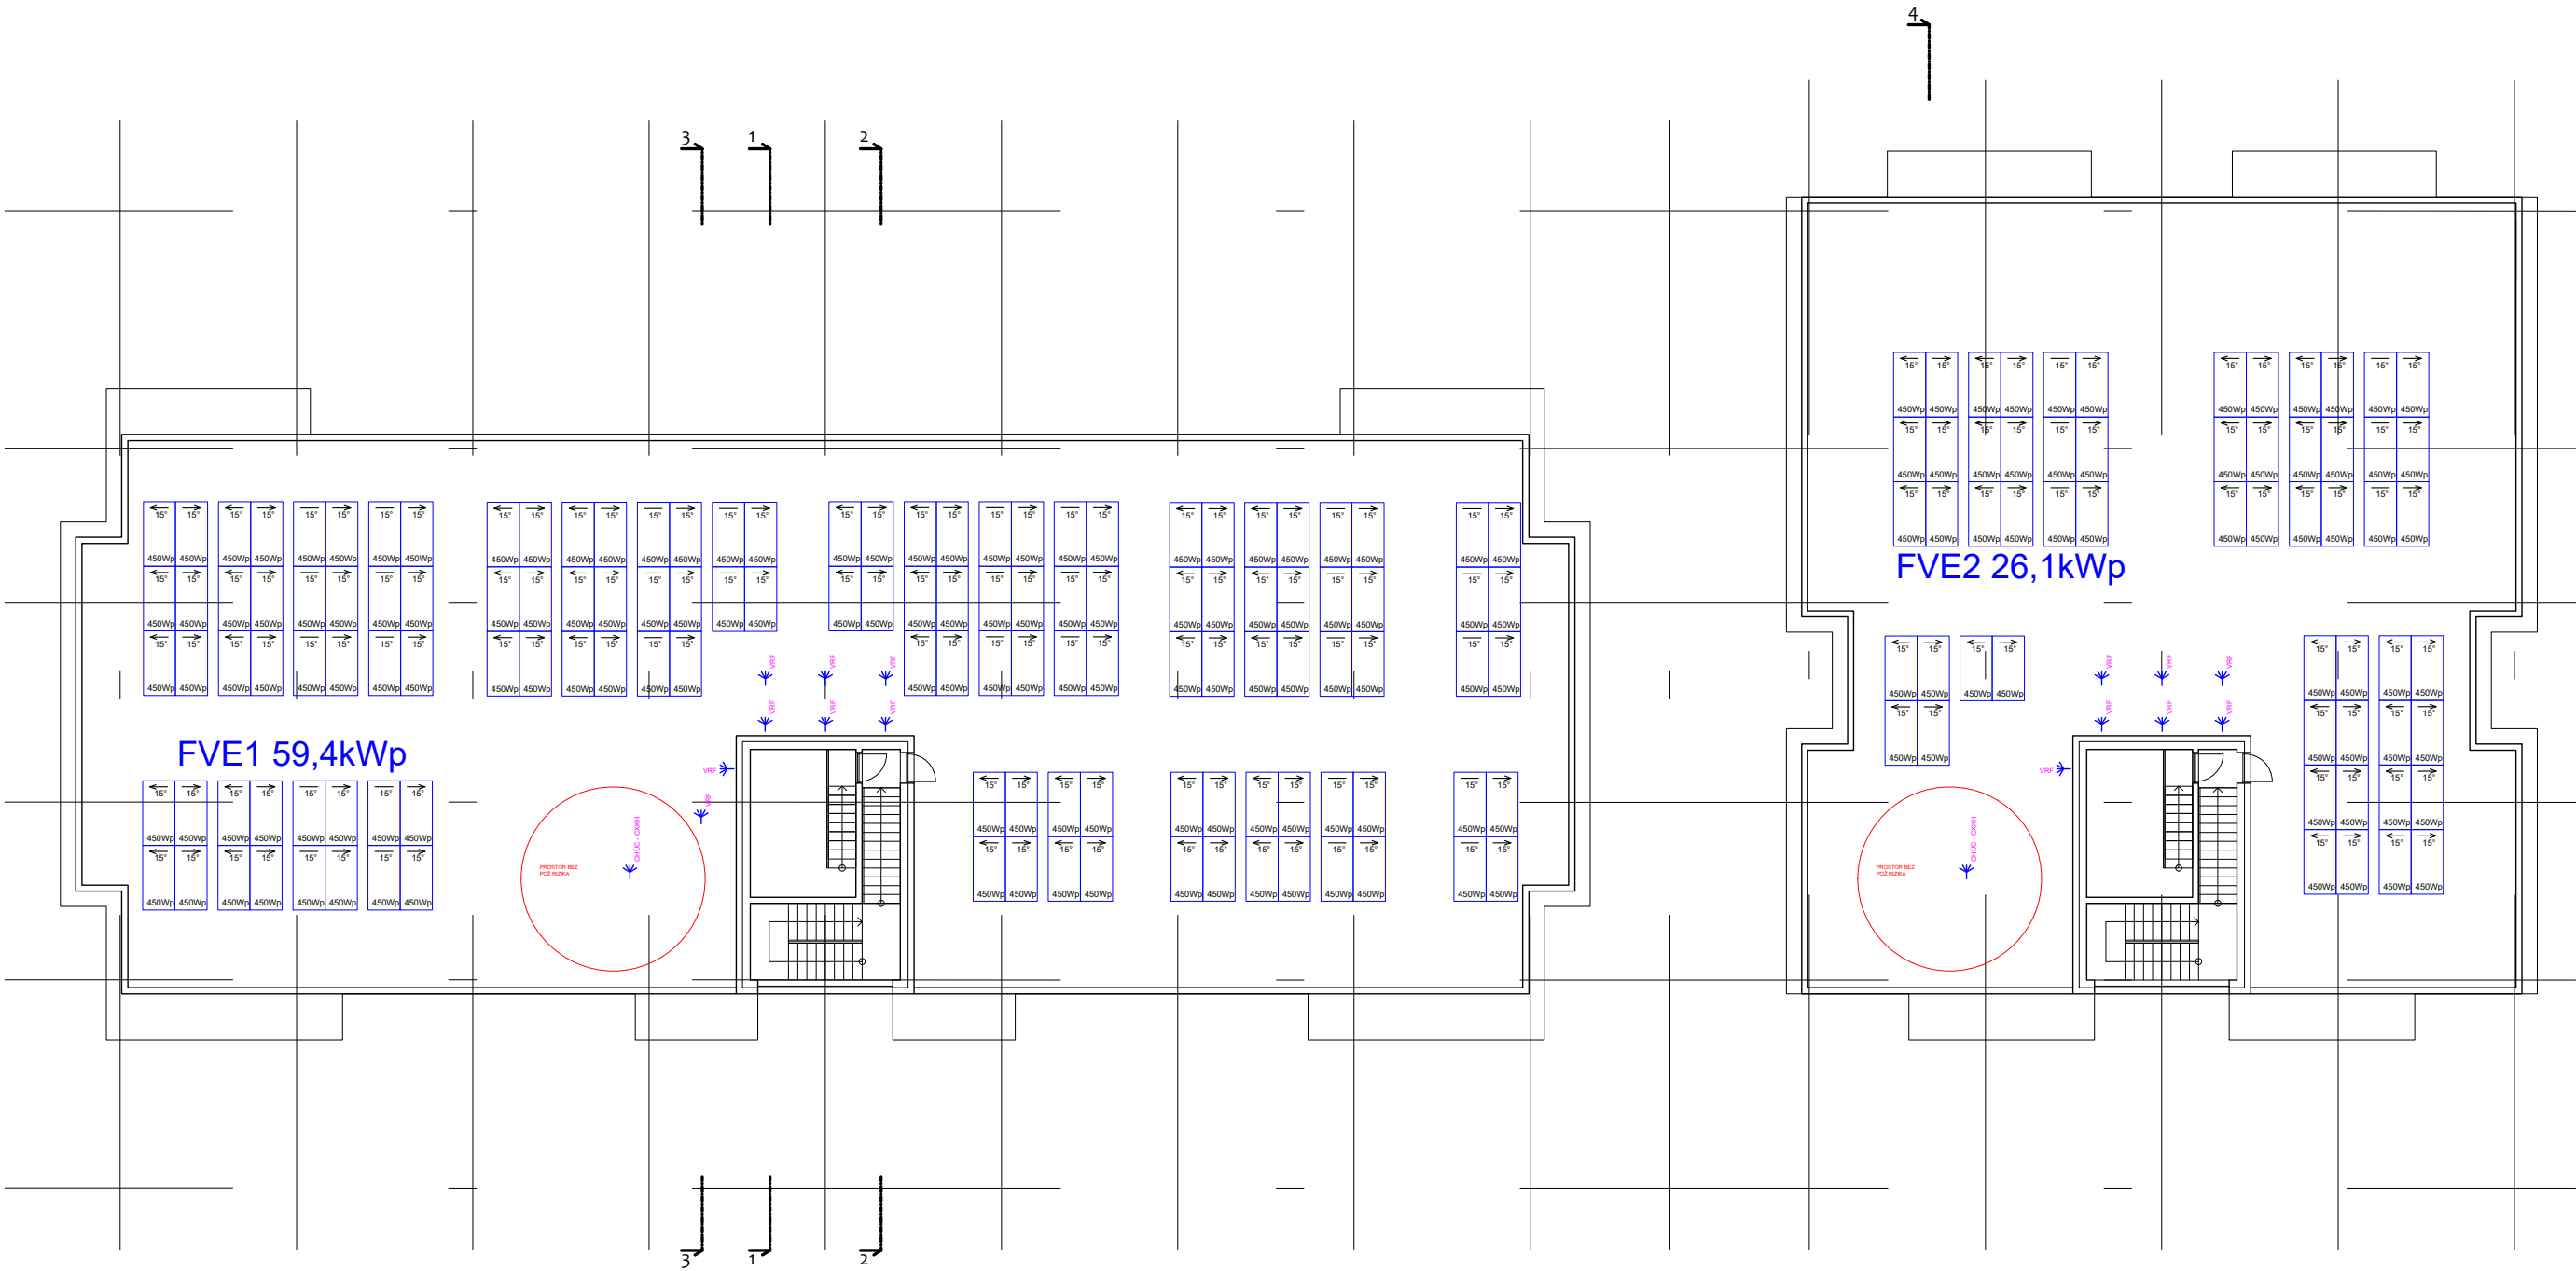

Poznámka:
Napájecí soustava 3x230/400V AC 3+PEN 50Hz TN-C-S
Plánové umístění odvětvových bodů bude určeno a koordinováno s investorem při realizaci
Kabely budou uloženy v drážkách ve zděvu, vně v SDK přístěškách, v podlaze v elektronizovaných
trubicích 20x20 nebo uloženy na drážkách vřetech v podlaze, dostatek rozměrní vzdálenost od
elektronizovaných trubic.
Ovládací příslušenství budou namontovány do příslušných krabic KPSB
Kabelové rozvedky budou provedeny kabely dle specifikace v legendě prvku
Kabely v rozvedkách umístěné převážně podle projektové dokumentace
V objektu bude provedeno ochranné pospojování, přípojnice PE z rozvodnic propojí s HOP (mimo
tvaru rozvedky)
Všechny práce musí být provedeny dle platných závazných i doporučených ČSN, EN
Elektronizace smí provádět jen osoby způsobilé pro tyto práce
Ochrana před úrazem elektrickým proudem dle ČSN 33:2005-4-41 a-41
Základní ochrana automatickým odpojením od zdroje
Ochrana při poruše ochranným pospojováním a automatickým odpojením v případě poruchy
Doplňková ochrana proudovým chráničem.

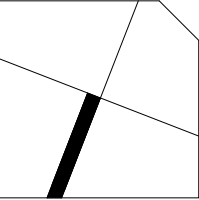

BARRACASA CONCEPT
BARRACASA s.r.o.
U Raků 606, 720 00 Ostrava Hrabová
IČO: 088990 961, CZ náhrada
tel.: + 420 603 983 950
+ 420 604 834 204
barracasa@gmail.com

BYTOVÝ KOMPLEX SORINA
Hodonín (okres), k.ú. Hodonín (okres)
p.č. 2/2053/1, 2/2053/2, 2/2053/3, 2/2053/4 a 2/2053/5
D.1.2.2.1 - Silnoproudá elektroinstalace, hromosvod
PROJEKTOVÝ ČÍSLO
PŘÍLOHA
SIL, SLP rozvody STŘECHA

AUTOR NÁVRHU:

HP:
ING. IVAN JURDIN
VYPRACOVAL:
ING. JIŘÍ PÉCHA
KONTROLOVAL:
ING. IVAN JURDIN
ZODPOVĚDNÝ PROJEKTANT:
ING. JIŘÍ REZNIČEK

INVESTOR:
CMC for Group s.s.,
P. Jilemnického 3558/8,
695 01 Hodonín
mobil: 602 541 480,
email: info@sortina.cz

MĚSTSKÝ ÚŘAD:
MĚSTO HODONÍN

STUPEŇ:
DUR-DSP

FORMÁT:
1470/610

DATUM:
11/2023

MĚŘÍTKO:
SO 0

KÓD OBJEKTU:
12.06.2023

REVISOR:
10

D.1.2.2.1.10
ČÍSLO VÝKRESU



Tabuľka miestností A.1.FP				
C.	Kategória zóny	Názov miestnosti	Plocha (m2)	Poznámka
-1.1	Galerie	Galerie	128,37	46 parkovacích miest
-1.2.1	Spoločné priestory	Chodba v suteréne	25,04	Suma 8
-1.2.2		Chodba v suteréne	25,04	Suma 8
-1.2.3		Chodba v suteréne	35,69	Suma 8
			70,77	
-1.3.1	Kóje	Chodba kóje	65,73	
-1.3.2		Kóje 1	65,51	1 kóje + 2,65 m2
-1.3.3		Kóje 2	65,51	1 kóje + 2,65 m2
-1.3.4		Kóje 3	133,82	1 kóje + 3,43 m2
			304,88	78 m2
-1.4.1	Koncert	Isiál	34,81	
-1.5.1	Koncert	Restaurácia	65,50	
-1.5.2	WC	WC	2,95	
-1.5.3		WC 2	1,40	
-1.5.4		WC 2	1,40	
-1.5.5		WC M	2,95	
-1.5.6		WC M	1,35	
-1.5.7		WC M	6,01	
-1.5.8		Sála	4,08	
-1.5.9		WC paranoi	1,35	
-1.5.10		Konopka	2,60	
-1.5.11		Isiál	15,76	
			101,25	
-1.6.1	Technický priestor	Technická miestnosť	9,10	Prázdny odbočovník
-1.6.2		Technická miestnosť	7,14	Tlaková stanica vody...
			16,24	
			190,37	

LEGENDA PRVKŮ			
	obrazek	popis	norma
Smyk		volání podle vyřizovací schůzky	ČSN EN 54-1
Smyk		volání + požární řád ZVŠ	ČSN EN 54-1
Smyk		12 spínací svazek	ČSN EN 54-1
Smyk		12 spínací svazek + 1 záložka	ČSN EN 54-1
Smyk		12 spínací svazek + 1 záložka	ČSN EN 54-1
Smyk		LED spínací - stonový	ČSN EN 54-1
Smyk		testovací svazek 12V podle vyřizovací schůzky	ČSN EN 54-1
Smyk		požární svazek 240V, podle vyřizovací schůzky	ČSN EN 54-1
Smyk		LED 12V jistič - 32A	ČSN EN 54-1
Smyk		LED 240V jistič - 32A	ČSN EN 54-1
Smyk		LED 240V jistič - 32A	ČSN EN 54-1
Smyk		volání a automatické rozložení stříhané	ČSN EN 54-1
Smyk		volání a stříhané podle vyřizovací schůzky	ČSN EN 54-1
Smyk		testovací svazek podle vyřizovací schůzky	ČSN EN 54-1
Smyk		ventilátor - spínací svazek	ČSN EN 54-1
Smyk		PRK požární řád - stříhané	ČSN EN 54-1

Poznámka:
Napájecí zdroj typu 3230A0047 AC 3P 50Hz TN-C-S
Plnění úmluvy ovládacích bodů bude určeno a koordinováno s investorem při realizaci
projektu. Všechny požadavky na provedení elektrické instalace budou vycházet z
tabulky 2323 nebo účelový na dráhových rozvaděch v podhledu, dále požadavky: vzdálenost
slábových proudů
Ovládací prvky budou namontovány do příslušných skříněk KP86
Kabelové rozvody budou provedeny kabely dle specifikace v legendě přílohy
Všechny elektrické osazené přístroje budou provedeny dle projektové dokumentace
V objektu bude zrealizován ochranný pospojovací systém EPS z rozvodné porce s HOP
Návrh rozvaděče)
Všechny práce musí být prováděny dle platných zápisů a doporučení ČSK, EN
Elektromontážní práce
Ochrana před úrazem elektrickým proudem dle ČSN 3230-004-4-1-1
Základní ochrana automatickým odpojením od zdroje
Ochrana při poruchách elektrického spojení a automatickým odpojením v případě poruchy
Dělových ochranných proudových chránců

Ing.
Ivan
Jurdin

John

HIP:


ING. IVAN JURDIN

VYPRACOVANÉ:

ING. JIRÍ PECHA

KONTROLOVAL:

2007-07-01

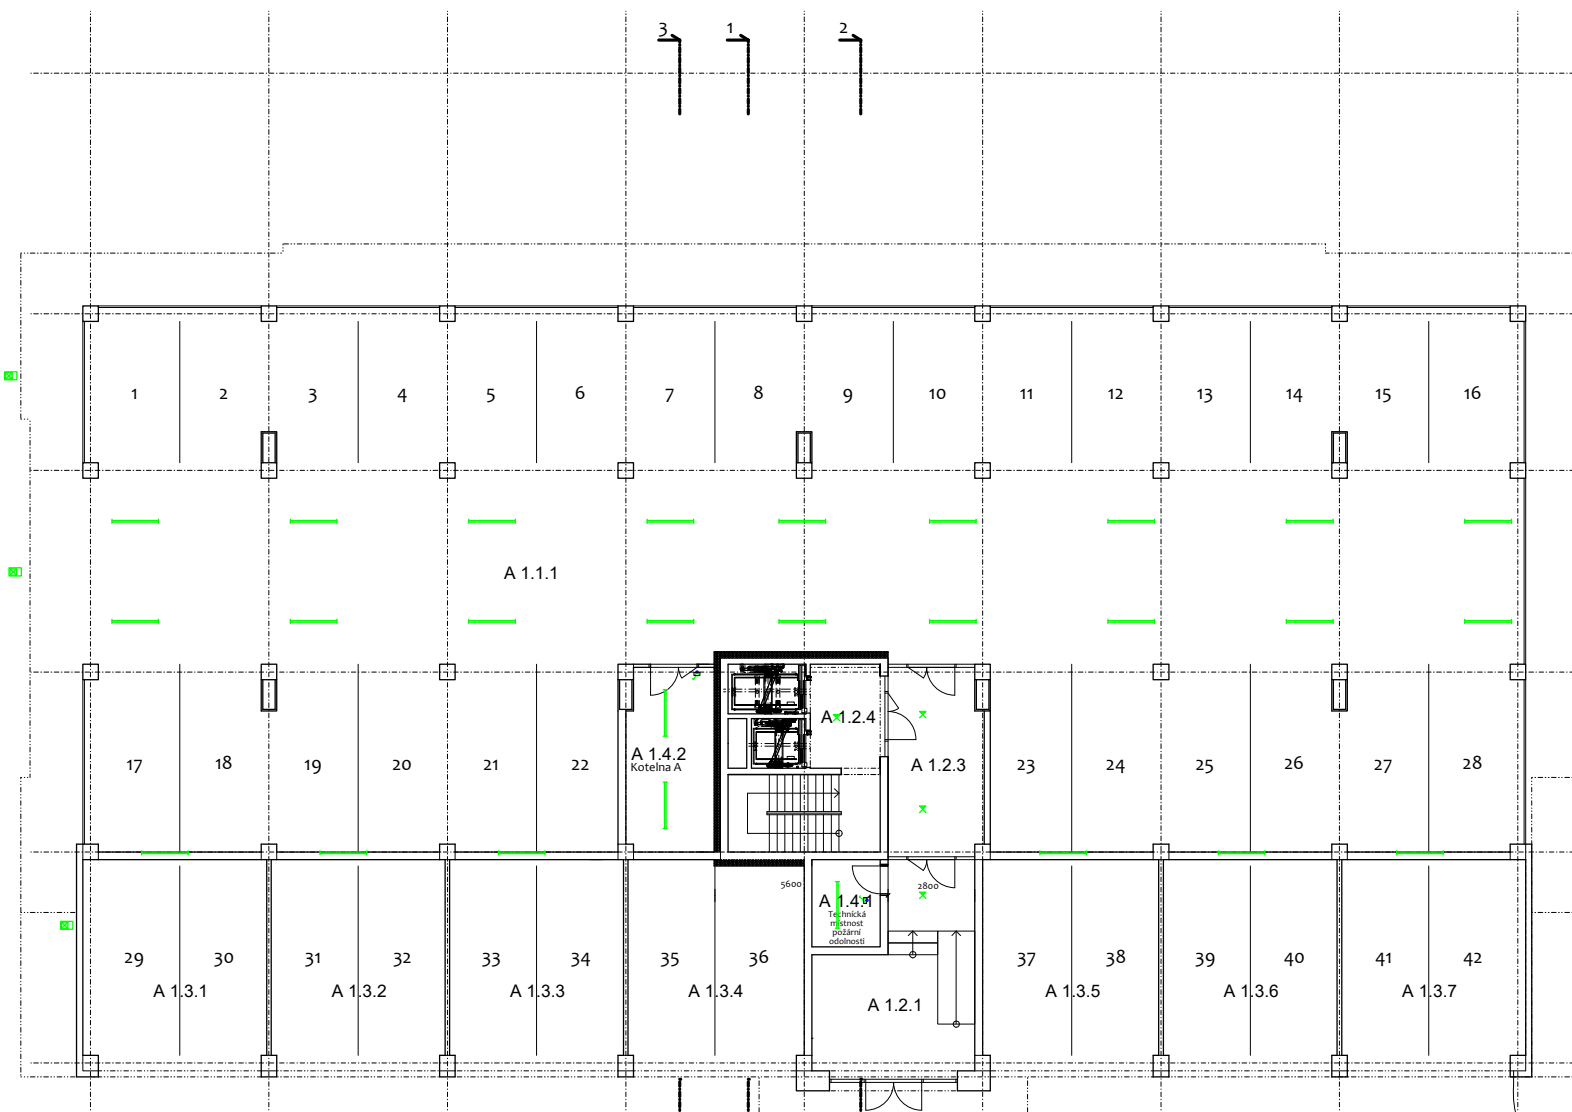


Tabuľka mimosťní A.1 NP				
C	Kategória stavy	Názov mimosťní	Plocha [m ²]	Pozemková
A.1.1	Garáže	Garáže	726,35	28 parkovacích státí
A.1.2.1	Spoločné priestory	Chodník	36,30	
A.1.2.2		Chodník	17,15	
A.1.2.3		Ostrovka a schodiská	20,03	
			73,48	
A.1.3.1	Garáže	Garáž	39,95	
A.1.3.2		Garáž	37,90	
A.1.3.3		Garáž	37,90	
A.1.3.4		Chodník	17,15	
A.1.3.5		Garáž	38,38	
A.1.3.6		Garáž	37,90	
A.1.3.7		Garáž	37,90	
			267,73	14 parkovacích státí
A.1.4.1	Technický prostor	Technická miestnosť	6,18	Podlažie odvodnené
A.1.4.2		Kanáliza A		
			22,79	14 parkovacích státí
			1051,29	

Č.	Kategorie zóny	Název místnosti	Plocha (m2)	Pozemská
B.1.1.1	Kanceláře	Kancelář 1	22,47	
B.1.1.2		Koupelna	3,00	
B.1.1.3		WC	1,35	
B.1.1.4		Sklad	4,13	30,95
B.1.2.1	Kanceláře	Kancelář 2	19,21	
B.1.2.2		Sklad	7,68	
B.1.2.3		WC	1,35	
B.1.2.4		Koupelna	2,48	30,72
B.1.3.1	Kanceláře	Kancelář 3	18,57	
B.1.3.2		Sklad	4,48	
B.1.3.3		WC	1,35	
B.1.3.4		Koupelna	2,48	26,88
B.1.4.1	Kanceláře	Kancelář 4	49,81	
B.1.4.2		Koupelna	3,05	
B.1.4.3		WC	1,35	
B.1.5.1	Kanceláře	Restaurace	54,21	60,08
B.1.5.2		Bedárna+WC	3,65	
B.1.5.3		Chodba	2,95	
B.1.5.4		WC 2	1,40	
B.1.5.5		WC 2	1,85	
B.1.5.6		WC M	2,85	
B.1.5.7		WC M	1,35	
B.1.5.8		Kuchyně	10,85	
B.1.5.9		Salon	11,95	
B.1.5.10		WC personál	1,48	
B.1.5.11		Výlepek	1,35	109,74
B.1.6.1	Kanceláře	Kancelář 6	18,57	
B.1.6.2		Sklad	4,48	
B.1.6.3		WC	1,35	
B.1.6.4		Koupelna	2,48	26,88
B.1.7.1	Kanceláře	Kancelář 7	19,21	
B.1.7.2		Sklad	7,68	
B.1.7.3		WC	1,35	
B.1.7.4		Koupelna	2,48	30,72
B.1.8.1	Kanceláře	Kancelář 8	22,46	
B.1.8.2		Koupelna	3,00	
B.1.8.3		WC	1,35	
B.1.8.4		Sklad	4,13	30,94
B.1.9.1	Společné prostory	Závedí	68,04	
B.1.9.2		Chodba	20,72	
B.1.9.3		Chodba a schodiště	18,04	
B.1.9.4		Kitchen B	20,02	
B.1.9.5		Chodba a schodiště	71,85	178,67
			519,71	

[illegible]

Poznámka:

Napájecí soustava 3x230/400V AC 3~PEN 50Hz TN-C-S
Přesné umístění ovládacích bodů bude určeno a koordinováno s investorem při realizaci.
Kabely budou uloženy v držálcích ve združení, vlně v SOK přívodů, v podzemí v reálných
hloubkách 2325 nebo uloženy na drátěných roztahách v podtlaku, dozdívaní minimální vzdá-
lenosti od stěn a konstrukcí.
Ovládací přívody budou namontovány do příslušných krabic KP86
Kabelový rozvodny budou provedeny kabely dle specifikace v legendě první
kabely v rozvodnicích označí přívody podle projektových dokumentace
V případě provedení ochranných opatření, připojíme PE a rozvodní prvky
na vlastní rozvodek)
Všechné práce musí být provedeny dle platných zákazníků a doporučení ČSN, EN
Elektroinstalace není prováděná jen osobou způsobilou pro tyto práce
Ochrana před úrazem elektrickým proudem dle ČSN 33-2004-4-41 o d3
Základní podmínky pro provedení ochrany od zdroje
Ochrana při poruše ochranných spojení a automatickým odpojením v případě
Dotyků k ochranným proudovým chráncům.

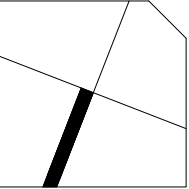

BARRACASA CONCEPT
BARRACASA s.r.o.
U Řečky 600, 720 00 Ostrava Hrabov
IČO: 10811150 DIČ: CZ 10811150
Tel.: + 420 603 383 950
+ 420 604 824 204
barracasain@gmail.com

BYTOVÝ KOMPLEX SORINA

JMÉNŮ: _____
HODINŮ: 04:00:33, K.U. Hodinám (44:17):
p.č.03:51, 1:05:57, 1:05:10, 1:05:16, 1:05:18 a 1:05:19

D.1.2.2.1 - Silnoproudá elektroinstalace, hromosvod

PROJEKTNÍ ČÍSLO: _____
PŘÍLOHA: _____

Osvětlení 1 NP

AUTOR NÁVRHU :

HIP :
ING. IVAN JURDIN

VYPRACOVAL :
ING. JIŘÍ PĚCHA

KONTROLOVAL :
ING. IVAN JURDIN

ZODPOVĚDNÝ PROJEKTANT :
ING. JIŘÍ ŘEZNIČEK

INVESTOR :
CMC for Group a.s.,
P. Jilemnického 3858/8,
695 01 Hodonín
mob: 607 541 480,
email: info@sorina.cz

MĚSTSKÝ ÚŘAD :
MĚSTO HODONÍN

STUPEŇ: FORMÁT:
DUR+DSP 1470/610

DATUM: 11/2023

KÓD OBJEKTU:
SO 01

PUBLIKOVÁNO: 12.06.2025 REVIZE: 00



D.1.2.2.1.12
ČÍSLO VÝKRESU:

 


Tabella ristretto di R-HP							
C	Category city	Mean restaurant (C-HP)	Positivity	C	Category city	Mean restaurant (C-HP)	
A.0.0.0	Italy	HP Italy	0.76	A.0.0.1	Italy	HP Italy	
	A.0.0.0	Torino	0.76		A.0.0.0	Torino	0.76
	A.0.0.0	Genova	0.69		A.0.0.0	Genova	0.69
	A.0.0.0	Verona	0.65		A.0.0.0	Verona	0.65
	A.0.0.0	HP Italy	0.64		A.0.0.0	Savoia	0.57
	A.0.0.0	HP Italy	0.57		A.0.0.0	HP	0.50
	A.0.0.0	Verbania	0.48		A.0.0.1	Italy	0.20
	A.0.0.0	HP Italy	0.45		A.0.0.0	Mean restaurant	0.40
	A.0.0.0	HP Italy	0.33		A.0.0.0	Observed mean + 0	0.30
	A.0.0.0	Verbania	0.29		A.0.0.0	HP	0.20
A.0.0.1	Italy	HP Italy	0.50	A.0.0.2	Italy	HP Italy	
	A.0.0.1	Torino	0.45		A.0.0.1	Torino	0.45
	A.0.0.1	Verbania	0.33		A.0.0.1	Savoia	0.20
	A.0.0.1	Verbania	0.29		A.0.0.1	HP	0.10
	A.0.0.1	Verbania	0.29		A.0.0.1	Observed mean + 0	0.20
	A.0.0.1	Verbania	0.29		A.0.0.1	Observed mean + 0	0.20
	A.0.0.1	Verbania	0.29		A.0.0.1	Observed mean + 0	0.20
	A.0.0.1	Verbania	0.29		A.0.0.1	Observed mean + 0	0.20
	A.0.0.1	Verbania	0.29		A.0.0.1	Observed mean + 0	0.20
	A.0.0.1	Verbania	0.29		A.0.0.1	Observed mean + 0	0.20
A.0.0.2	Italy	HP Italy	0.33	A.0.0.3	Italy	HP Italy	
	A.0.0.2	Torino	0.29		A.0.0.3	Torino	0.29
	A.0.0.2	Verbania	0.29		A.0.0.3	Verbania	0.29
	A.0.0.2	Verbania	0.29		A.0.0.3	Verbania	0.29
	A.0.0.2	Verbania	0.29		A.0.0.3	Verbania	0.29
	A.0.0.2	Verbania	0.29		A.0.0.3	Verbania	0.29
	A.0.0.2	Verbania	0.29		A.0.0.3	Verbania	0.29
	A.0.0.2	Verbania	0.29		A.0.0.3	Verbania	0.29
	A.0.0.2	Verbania	0.29		A.0.0.3	Verbania	0.29
	A.0.0.2	Verbania	0.29		A.0.0.3	Verbania	0.29
A.0.0.3	Italy	HP Italy	0.29	A.0.0.4	Italy	HP Italy	
	A.0.0.3	Torino	0.29		A.0.0.4	Torino	0.29
	A.0.0.3	Verbania	0.29		A.0.0.4	Verbania	0.29
	A.0.0.3	Verbania	0.29		A.0.0.4	Verbania	0.29
	A.0.0.3	Verbania	0.29		A.0.0.4	Verbania	0.29
	A.0.0.3	Verbania	0.29		A.0.0.4	Verbania	0.29
	A.0.0.3	Verbania	0.29		A.0.0.4	Verbania	0.29
	A.0.0.3	Verbania	0.29		A.0.0.4	Verbania	0.29
	A.0.0.3	Verbania	0.29		A.0.0.4	Verbania	0.29
	A.0.0.3	Verbania	0.29		A.0.0.4	Verbania	0.29
A.0.0.4	Italy	HP Italy	0.29	A.0.0.5	Italy	HP Italy	
	A.0.0.4	Torino	0.29		A.0.0.5	Torino	0.29
	A.0.0.4	Verbania	0.29		A.0.0.5	Verbania	0.29
	A.0.0.4	Verbania	0.29		A.0.0.5	Verbania	0.29
	A.0.0.4	Verbania	0.29		A.0.0.5	Verbania	0.29
	A.0.0.4	Verbania	0.29		A.0.0.5	Verbania	0.29
	A.0.0.4	Verbania	0.29		A.0.0.5	Verbania	0.29
	A.0.0.4	Verbania	0.29		A.0.0.5	Verbania	0.29
	A.0.0.4	Verbania	0.29		A.0.0.5	Verbania	0.29
	A.0.0.4	Verbania	0.29		A.0.0.5	Verbania	0.29
A.0.0.5	Italy	HP Italy	0.29	A.0.0.6	Italy	HP Italy	
	A.0.0.5	Torino	0.29				

[illegible]

Ing.
Ivan
Jurdin

BARRACASA CONCEP
BARRACASA s.r.o.
U Řečky 600, 720 00 Ostrava Hrab
IČO: 10811150 DIČ: CZ 10811150
Tel.: +420 603 383 950
+420 604 824 204
barracasain@gmail.com

BYTOVÝ KOMPLEX SORINA
Hodonín (36621), K.Ú. Hodonín (640417),
p.č.805/4, 2056/37, 2059/30, 2056/1, 2056/38 a 2775

AUTOR NÁVRHU :

HIP:

ING. IVAN JURDIN

VYPRACOVAL :

ING. JIŘÍ PĚCHA

KONTROLOVAL:

ING. IVAN JURDIN

ZODPOVĚDNÝ PROJEKTANT:

ZODPOVĚDNÝ PROJEKTANT :
ING. JIŘÍ BĚZNÍČEK

ING. JIŘÍ ŘEZNÍČEK

INVESTOR:

CMC for Group a.s.,
P. Jilemnického 3858/8.

P. Jilemnického 3858/8,
695 01 Hodonín
mob: 603 541 480

mob: 607 541 480,
email: info@sorina.cz

MĚSTSKÝ ÚŘAD :
MĚSTO HODONÍN

MĚSTO HODONÍN

STUPEŇ: FORMÁT:

STUFEN:	FORMAT:
DUR+DSP	1470/610

DATE: 11/26/2000

DATUM: 11/2023 MĚŘÍTKO:

11/2023 

KÓD OBJEKTU:

SO on

PUBLIKOVANO: ROJZE:


PUBLIKOVÁNO:	REVIZE:
12.06.2025	00

12.06.2025




D.1.2.2.1.1

ČÍSLO VÝKRESU:

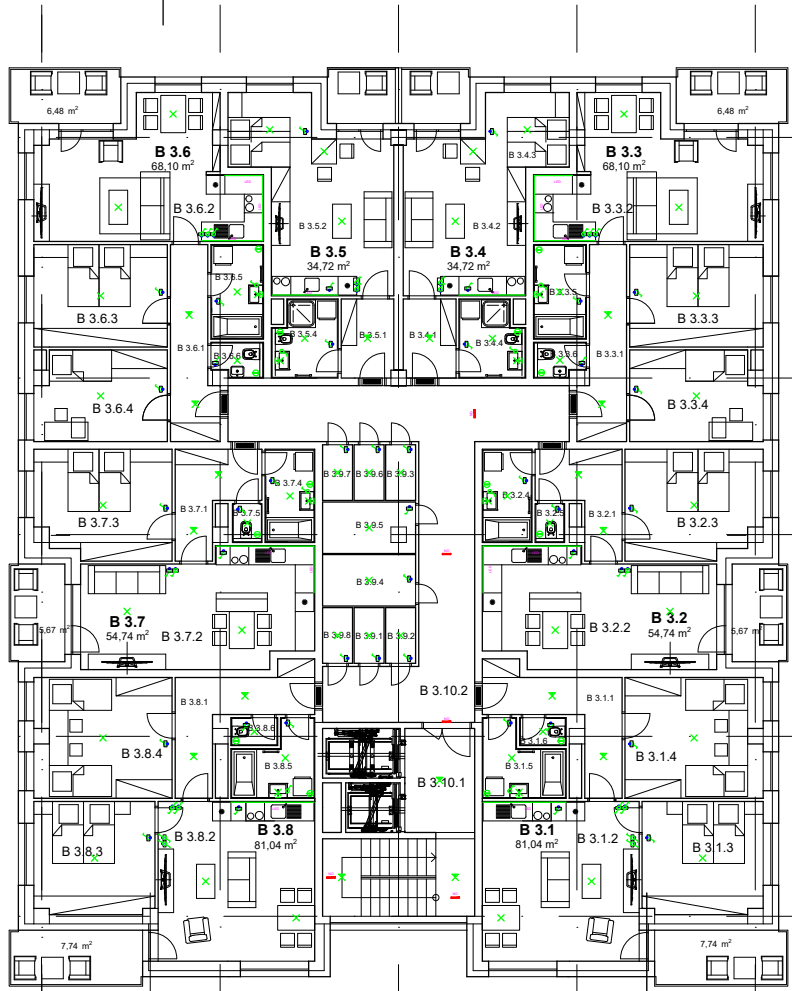

Tabular extension 1.XP									
A.1.1	Kategorie city	Name extension		Parameters	C	Kategorie city	Name extension		Parameters
		Value extension	Units (x10)				Value extension	Units (x10)	
A.1.1.1	City	Cityname city	10.0	A.1.1.1.1	Bicy	City	Cityname city	10.0	Bicy
A.1.1.2		Cityname city	10.0	A.1.1.1.2			Cityname city	10.0	
A.1.1.3	City	Cityname city	10.0	A.1.1.1.3	Bicy	City	Cityname city	10.0	Bicy
A.1.1.4		Cityname city	10.0	A.1.1.1.4			Cityname city	10.0	
A.1.1.5	City	Cityname city	10.0	A.1.1.1.5	Bicy	City	Cityname city	10.0	Bicy
A.1.1.6		Cityname city	10.0	A.1.1.1.6			Cityname city	10.0	
A.1.1.7	City	Cityname city	10.0	A.1.1.1.7	Bicy	City	Cityname city	10.0	Bicy
A.1.1.8		Cityname city	10.0	A.1.1.1.8			Cityname city	10.0	
A.1.1.9	City	Cityname city	10.0	A.1.1.1.9	Bicy	City	Cityname city	10.0	Bicy
A.1.1.10		Cityname city	10.0	A.1.1.1.10			Cityname city	10.0	
A.1.1.11	City	Cityname city	10.0	A.1.1.1.11	Bicy	City	Cityname city	10.0	Bicy
A.1.1.12		Cityname city	10.0	A.1.1.1.12			Cityname city	10.0	
A.1.1.13	City	Cityname city	10.0	A.1.1.1.13	Bicy	City	Cityname city	10.0	Bicy
A.1.1.14		Cityname city	10.0	A.1.1.1.14			Cityname city	10.0	
A.1.1.15	City	Cityname city	10.0	A.1.1.1.15	Bicy	City	Cityname city	10.0	Bicy
A.1.1.16		Cityname city	10.0	A.1.1.1.16			Cityname city	10.0	
A.1.1.17	City	Cityname city	10.0	A.1.1.1.17	Bicy	City	Cityname city	10.0	Bicy
A.1.1.18		Cityname city	10.0	A.1.1.1.18			Cityname city	10.0	
A.1.1.19	City	Cityname city	10.0	A.1.1.1.19	Bicy	City	Cityname city	10.0	Bicy
A.1.1.20		Cityname city	10.0	A.1.1.1.20			Cityname city	10.0	
A.1.1.21	City	Cityname city	10.0	A.1.1.1.21	Bicy	City	Cityname city	10.0	Bicy
A.1.1.22		Cityname city	10.0	A.1.1.1.22			Cityname city	10.0	
A.1.1.23	City	Cityname city	10.0	A.1.1.1.23	Bicy	City	Cityname city	10.0	Bicy
A.1.1.24		Cityname city	10.0	A.1.1.1.24			Cityname city	10.0	
A.1.1.25	City	Cityname city	10.0	A.1.1.1.25	Bicy	City	Cityname city	10.0	Bicy
A.1.1.26		Cityname city	10.0	A.1.1.1.26			Cityname city	10.0	
A.1.1.27	City	Cityname city	10.0	A.1.1.1.27	Bicy	City	Cityname city	10.0	Bicy
A.1.1.28		Cityname city	10.0	A.1.1.1.28			Cityname city	10.0	
A.1.1.29	City	Cityname city	10.0	A.1.1.1.29	Bicy	City	Cityname city	10.0	Bicy
A.1.1.30		Cityname city	10.0	A.1.1.1.30			Cityname city	10.0	
A.1.1.31	City	Cityname city	10.0	A.1.1.1.31	Bicy	City	Cityname city	10.0	Bicy
A.1.1.32		Cityname city	10.0	A.1.1.1.32			Cityname city	10.0	
A.1.1.33	City	Cityname city	10.0	A.1.1.1.33	Bicy	City	Cityname city	10.0	Bicy
A.1.1.34		Cityname city	10.0	A.1.1.1.34			Cityname city	10.0	
A.1.1.35	City	Cityname city	10.0	A.1.1.1.35	Bicy	City	Cityname city	10.0	Bicy
A.1.1.36		Cityname city	10.0	A.1.1.1.36			Cityname city	10.0	
A.1.1.37	City	Cityname city	10.0	A.1.1.1.37	Bicy	City	Cityname city	10.0	Bicy
A.1.1.38		Cityname city	10.0	A.1.1.1.38			Cityname city	10.0	
A.1.1.39	City	Cityname city	10.0	A.1.1.1.39	Bicy	City	Cityname city	10.0	Bicy
A.1.1.40		Cityname city	10.0	A.1.1.1.40			Cityname city	10.0	
A.1.1.41	City	Cityname city	10.0	A.1.1.1.41	Bicy	City	Cityname city	10.0	Bicy
A.1.1.42		Cityname city	10.0	A.1.1.1.42			Cityname city	10.0	
A.1.1.43	City	Cityname city	10.0	A.1.1.1.43	Bicy	City	Cityname city	10.0	Bicy
A.1.1.44		Cityname city	10.0	A.1.1.1.44			Cityname city	10.0	
A.1.1.45	City	Cityname city	10.0	A.1.1.1.45	Bicy	City	Cityname city	10.0	Bicy
A.1.1.46		Cityname city	10.0	A.1.1.1.46			Cityname city	10.0	
A.1.1.47	City	Cityname city	10.0	A.1.1.1.47	Bicy	City	Cityname city	10.0	Bicy
A.1.1.48		Cityname city	10.0	A.1.1.1.48			Cityname city	10.0	
A.1.1.49	City	Cityname city	10.0	A.1.1.1.49	Bicy	City	Cityname city	10.0	Bicy
A.1.1.50		Cityname city	10.0	A.1.1.1.50			Cityname city	10.0	
A.1.1.51	City	Cityname city	10.0	A.1.1.1.51	Bicy	City	Cityname city	10.0	Bicy
A.1.1.52		Cityname city	10.0	A.1.1.1.52			Cityname city	10.0	
A.1.1.53	City	Cityname city	10.0	A.1.1.1.53	Bicy	City	Cityname city	10.0	Bicy
A.1.1.54		Cityname city	10.0	A.1.1.1.54			Cityname city	10.0	
A.1.1.55	City	Cityname city	10.0	A.1.1.1.55	Bicy	City	Cityname city	10.0	Bicy
A.1.1.56		Cityname city	10.0	A.1.1.1.56			Cityname city	10.0	
A.1.1.57	City	Cityname city	10.0	A.1.1.1.57	Bicy	City	Cityname city	10.0	Bicy
A.1.1.58		Cityname city	10.0	A.1.1.1.58			Cityname city	10.0	
A.1.1.59	City	Cityname city	10.0	A.1.1.1.59	Bicy	City	Cityname city	10.0	Bicy
A.1.1.60		Cityname city	10.0	A.1.1.1.60			Cityname city	10.0	
A.1.1.61	City	Cityname city	10.0	A.1.1.1.61	Bicy	City	Cityname city	10.0	Bicy
A.1.1.62		Cityname city	10.0	A.1.1.1.62			Cityname city	10.0	
A.1.1.63	City	Cityname city	10.0	A.1.1.1.63	Bicy	City	Cityname city	10.0	Bicy
A.1.1.64		Cityname city	10.0	A.1.1.1.64			Cityname city	10.0	
A.1.1.65	City	Cityname city	10.0	A.1.1.1.65	Bicy	City	Cityname city	10.0	Bicy
A.1.1.66		Cityname city	10.0	A.1.1.1.66			Cityname city	10.0	
A.1.1.67	City	Cityname city	10.0	A.1.1.1.67	Bicy	City	Cityname city	10.0	Bicy
A.1.1.68		Cityname city	10.0	A.1.1.1.68			Cityname city	10.0	
A.1.1.69	City	Cityname city	10.0	A.1.1.1.69	Bicy	City	Cityname city	10.0	Bicy
A.1.1.70		Cityname city	10.0	A.1.1.1.70			Cityname city	10.0	
A.1.1.71	City	Cityname city	10.0	A.1.1.1.71	Bicy	City	Cityname city	10.0	Bicy
A.1.1.72		Cityname city	10.0	A.1.1.1.72			Cityname city	10.0	
A.1.1.73	City	Cityname city	10.0	A.1.1.1.73	Bicy	City	Cityname city	10.0	Bicy
A.1.1.74		Cityname city	10.0	A.1.1.1.74			Cityname city	10.0	
A.1.1.75	City	Cityname city	10.0	A.1.1.1.75	Bicy	City	Cityname city	10.0	Bicy
A.1.1.76		Cityname city	10.0	A.1.1.1.76			Cityname city	10.0	
A.1.1.77	City	Cityname city	10.0	A.1.1.1.77	Bicy	City	Cityname city	10.0	Bicy
A.1.1.78		Cityname city	10.0	A.1.1.1.78			Cityname city	10.0	
A.1.1.79	City	Cityname city	10.0	A.1.1.1.79	Bicy	City	Cityname city	10.0	Bicy
A.1.1.80		Cityname city	10.0	A.1.1.1.80			Cityname city	10.0	
A.1.1.81	City	Cityname city	10.0	A.1.1.1.81	Bicy	City	Cityname city	10.0	Bicy
A.1.1.82		Cityname city	10.0	A.1.1.1.82			Cityname city	10.0	
A.1.1.83	City	Cityname city	10.0	A.1.1.1.83	Bicy	City	Cityname city	10.0	Bicy
A.1.1.84		Cityname city	10.0	A.1.1.1.84			Cityname city	10.0	
A.1.1.85	City	Cityname city	10.0	A.1.1.1.85	Bicy	City	Cityname city	10.0	Bicy
A.1.1.86		Cityname city	10.0	A.1.1.1.86			Cityname city	10.0	
A.1.1.87	City	Cityname city	10.0	A.1.1.1.87	Bicy	City	Cityname city	10.0	Bicy
A.1.1.88		Cityname city	10.0	A.1.1.1.88			Cityname city	10.0	
A.1.1.89	City	Cityname city	10.0	A.1.1.1.89	Bicy	City	Cityname city	10.0	Bicy
A.1.1.90		Cityname city	10.0	A.1.1.1.90			Cityname city	10.0	
A.1.1.91	City	Cityname city	10.0	A.1.1.1.91	Bicy	City	Cityname city	10.0	Bicy
A.1.1.92		Cityname city	10.0	A.1.1.1.92			Cityname city	10.0	
A.1.1.93	City	Cityname city	10.0	A.1.1.1.93	Bicy	City	Cityname city	10.0	Bicy
A.1.1.94		Cityname city	10.0	A.1.1.1.94			Cityname city	10.0	
A.1.1.95	City	Cityname city	10.0	A.1.1.1.95	Bicy	City	Cityname city	10.0	Bicy
A.1.1.96		Cityname city	10.0	A.1.1.1.96			Cityname city	10.0	
A.1.1.97	City	Cityname city	10.0	A.1.1.1.97	Bicy	City	Cityname city	10.0	Bicy
A.1.1.98		Cityname city	10.0	A.1.1.1.98			Cityname city	10.0	
A.1.1.99	City	Cityname city	10.0	A.1.1.1.99	Bicy	City	Cityname city	10.0	Bicy
A.1.1.100		Cityname city	10.0	A.1.1.1.100			Cityname city	10.0	

Tabelle minimum 5 NP									
Z		Kategorie zbir		Kategorie zbir		Kategorie zbir		Kategorie zbir	
		Prijemci		Prijemci		Prijemci		Prijemci	
0.1.1	Ray	Ochilja		Ochilja		Ochilja		Ochilja	
		Ochilja		Ochilja		Ochilja		Ochilja	
		Ochilja		Ochilja		Ochilja		Ochilja	
		Ochilja		Ochilja		Ochilja		Ochilja	
		Ochilja		Ochilja		Ochilja		Ochilja	
0.1.2	Ray	Ochilja		Ochilja		Ochilja		Ochilja	
		Ochilja		Ochilja		Ochilja		Ochilja	
		Ochilja		Ochilja		Ochilja		Ochilja	
		Ochilja		Ochilja		Ochilja		Ochilja	
		Ochilja		Ochilja		Ochilja		Ochilja	
0.1.3	Ray	Ochilja		Ochilja		Ochilja		Ochilja	
		Ochilja		Ochilja		Ochilja		Ochilja	
		Ochilja		Ochilja		Ochilja		Ochilja	
		Ochilja		Ochilja		Ochilja		Ochilja	
		Ochilja		Ochilja		Ochilja		Ochilja	
0.1.4	Ray	Ochilja		Ochilja		Ochilja		Ochilja	
		Ochilja		Ochilja		Ochilja		Ochilja	
		Ochilja		Ochilja		Ochilja		Ochilja	
		Ochilja		Ochilja		Ochilja		Ochilja	
		Ochilja		Ochilja		Ochilja		Ochilja	
0.1.5	Ray	Ochilja		Ochilja		Ochilja		Ochilja	
		Ochilja		Ochilja		Ochilja		Ochilja	
		Ochilja		Ochilja		Ochilja		Ochilja	
		Ochilja		Ochilja		Ochilja		Ochilja	
		Ochilja		Ochilja		Ochilja		Ochilja	
0.1.6	Ray	Ochilja		Ochilja		Ochilja		Ochilja	
		Ochilja		Ochilja		Ochilja		Ochilja	
		Ochilja		Ochilja		Ochilja		Ochilja	

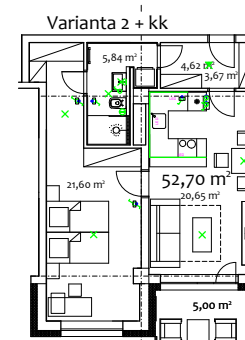

LEGENDA PRVKŮ		
	prvky	poznámka
Smyč	 	smaltová pasta vyřezá - chytání
Smyč	 	smaltová + příměstná síť 230V
Smyč	 	1x spálené smaltové
Smyč	 	2x spálené smaltové, 1 zlatistá
Smyč	 	3x spálené smaltové, 1 zlatistá
Smyč	 	LED pasty - lesklý
Smyč	 	lesklé smaltové, 12x pasty vyřezá chytání
Smyč	 	zlatistá smaltová, 2,50xV, pasty vyřezá chytání
Smyč	 	LED pasty - lesklé
Smyč	 	LED RGBW pasty - lesklé
Smyč	 	smaltové + smaltové zlatistá, zlatistá
Smyč	 	lesklé smaltové pasty smaltové smaltové
Smyč	 	reflexní lesklé pasty vyřezá chytání
Smyč	 	lesklé smaltové pasty vyřezá
Smyč	 	smaltové - upravené smaltové
Smyč	 	PW smaltové lesklé smaltové

[illegible]

BARRACASA CONCEPT
BARRACASA s.r.o.
U Řečky 600, 720 00 Ostrava Hrabov
IČO: 10811150 DIČ: CZ 10811150
Tel.: + 420 603 383 950
+ 420 604 824 204
barracasain@gmail.com

BYTOVÝ KOMPLEX SORINA
Hodonín (586021), K.Ú. Hodonín (640417),
p.č. 803/5-II, 2056/37, 2059/30, 2056/12, 2056/38 a 275

AUTOR NÁVRHU : 

HIP : _____

ING. IVAN JURDIN

VYPRACOVAL : _____

ING. JIŘÍ PÉCHA

KONTROLOVAL : _____

ING. IVAN JURDIN

ZODPOVĚDNÝ PROJEKTANT : _____

ING. JIŘÍ ŘEZNIČEK

INVESTOR : _____

CMC for Group a.s.,
P. Jilemnického 385/8,
695 01 Hodonín
mobil: 607 541 480,
email: info@soriana.cz

MĚSTSKÝ ÚŘAD : _____

MĚSTO HODONÍN

Ing.
Ivan
Jurdin

11/2023

KÓD OBJEKTU:
SO 01

PUBLIKOVÁNO: REVIZE:
12.06.2025 00

D.1.2.2.1.14

ČÍSLO VÝKRESU:

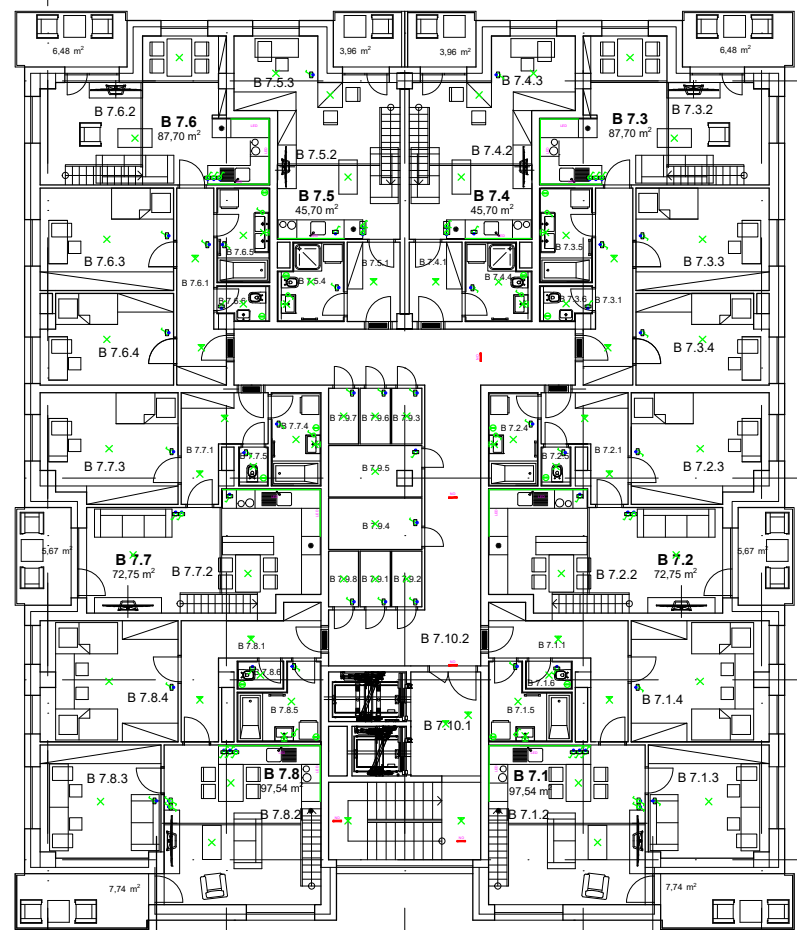


	Tabelle mitteilt: 1 TSP									
	C	Kategorie	Namen	Preis (in €)	Formate	C	Kategorie	Namen	Preis (in €)	Formate
A	A.1.1	Reiz	Reiz	1,00		A.1.1	Reiz	Reiz	1,00	
	A.1.2	Reiz	Reiz	1,00		A.1.2	Reiz	Reiz	1,00	
	A.1.3	Reiz	Reiz	1,00		A.1.3	Reiz	Reiz	1,00	
	A.1.4	Reiz	Reiz	1,00		A.1.4	Reiz	Reiz	1,00	
	A.1.5	Reiz	Reiz	1,00		A.1.5	Reiz	Reiz	1,00	
	A.1.6	Reiz	Reiz	1,00		A.1.6	Reiz	Reiz	1,00	
	A.1.7	Reiz	Reiz	1,00		A.1.7	Reiz	Reiz	1,00	
	A.1.8	Reiz	Reiz	1,00		A.1.8	Reiz	Reiz	1,00	
	A.1.9	Reiz	Reiz	1,00		A.1.9	Reiz	Reiz	1,00	
	A.1.10	Reiz	Reiz	1,00		A.1.10	Reiz	Reiz	1,00	
	A.1.11	Reiz	Reiz	1,00		A.1.11	Reiz	Reiz	1,00	
	A.1.12	Reiz	Reiz	1,00		A.1.12	Reiz	Reiz	1,00	
	A.1.13	Reiz	Reiz	1,00		A.1.13	Reiz	Reiz	1,00	
	A.1.14	Reiz	Reiz	1,00		A.1.14	Reiz	Reiz	1,00	
	A.1.15	Reiz	Reiz	1,00		A.1.15	Reiz	Reiz	1,00	
B	B.1.1	Reiz	Reiz	1,00		B.1.1	Reiz	Reiz	1,00	
	B.1.2	Reiz	Reiz	1,00		B.1.2	Reiz	Reiz	1,00	
	B.1.3	Reiz	Reiz	1,00		B.1.3	Reiz	Reiz	1,00	
	B.1.4	Reiz	Reiz	1,00		B.1.4	Reiz	Reiz	1,00	
	B.1.5	Reiz	Reiz	1,00		B.1.5	Reiz	Reiz	1,00	
	B.1.6	Reiz	Reiz	1,00		B.1.6	Reiz	Reiz	1,00	
	B.1.7	Reiz	Reiz	1,00		B.1.7	Reiz	Reiz	1,00	
	B.1.8	Reiz	Reiz	1,00		B.1.8	Reiz	Reiz	1,00	
	B.1.9	Reiz	Reiz	1,00		B.1.9	Reiz	Reiz	1,00	
	B.1.10	Reiz	Reiz	1,00		B.1.10	Reiz	Reiz	1,00	
	B.1.11	Reiz	Reiz	1,00		B.1.11	Reiz	Reiz	1,00	
	B.1.12	Reiz	Reiz	1,00		B.1.12	Reiz	Reiz	1,00	
	B.1.13	Reiz	Reiz	1,00		B.1.13	Reiz	Reiz	1,00	
	B.1.14	Reiz	Reiz	1,00		B.1.14	Reiz	Reiz	1,00	
	B.1.15	Reiz	Reiz	1,00		B.1.15	Reiz	Reiz	1,00	
C	C.1.1	Reiz	Reiz	1,00		C.1.1	Reiz	Reiz	1,00	
	C.1.2	Reiz	Reiz	1,00		C.1.2	Reiz	Reiz	1,00	
	C.1.3	Reiz	Reiz	1,00		C.1.3	Reiz	Reiz	1,00	
	C.1.4	Reiz	Reiz	1,00		C.1.4	Reiz	Reiz	1,00	
	C.1.5	Reiz	Reiz	1,00		C.1.5	Reiz	Reiz	1,00	
	C.1.6	Reiz	Reiz	1,00		C.1.6	Reiz	Reiz	1,00	
	C.1.7	Reiz	Reiz	1,00		C.1.7	Reiz	Reiz	1,00	
	C.1.8	Reiz	Reiz	1,00		C.1.8	Reiz	Reiz	1,00	
	C.1.9	Reiz	Reiz	1,00		C.1.9	Reiz	Reiz	1,00	
	C.1.10	Reiz	Reiz	1,00		C.1.10	Reiz	Reiz	1,00	
	C.1.11	Reiz	Reiz	1,00		C.1.11	Reiz	Reiz	1,00	
	C.1.12	Reiz	Reiz	1,00		C.1.12	Reiz	Reiz	1,00	
	C.1.13	Reiz	Reiz	1,00		C.1.13	Reiz	Reiz	1,00	
	C.1.14	Reiz	Reiz	1,00		C.1.14	Reiz	Reiz	1,00	
	C.1.15	Reiz	Reiz	1,00		C.1.15	Reiz	Reiz	1,00	
D	D.1.1	Reiz	Reiz	1,00		D.1.1	Reiz	Reiz	1,0	

[illegible]

Poznámkas:	Juridn
Nájdnosť súvislosti 36230409045 a 3623540545 NÚT-NS	1402
Právny ústinný súhlas budú určení a špecifikované s investíciou pri realizácii	1402
Katolícku budú ubytovať v zariadení v hore v SRK priľahlé, v podlahe a v elektrifikácii	1402
truhličku 2322 budú ubytovať na priľahlých rohoch v podlahe, dobať minimálnu výšku	1402
Ovčiadaj priľahlé budú namontované do priľahlých krabíc KPR6	1402
Katolícku budú budú ubytovať katolícku a špecifikované s investíciou pri realizácii	1402
Katolícku v rozvodniciach súhlas prenášať podľa projektových dokumentov	1402
V objektoch budú prevádzkové hospodáriť, prílohu PPE a rozvodnicu projektov s HOP	1402
Nájdnosť súvislosti 36230409045 a 3623540545 NÚT-NS	1402
Všetchné práce musí byť provedené dle platných zariadení a doplnkových ČSN, EN	1402
Elektrifikácii ani provádění není provádění ze způsobu pro tyto práce	1402
Ochrana při provedení ochrany před úrazem podle ČSN EN 60941-1 a 60941-2	1402
Základní ochrana automatickým odpínáním od zdroje	1402
Ochrana při provedení ochrany před úrazem podle ČSN EN 60941-1 a 60941-2	1402
Ochrana při provedení ochrany před úrazem podle ČSN EN 60941-1 a 60941-2	1402

Ing.
Ivan
Jurdin

BARRACASA CONCEPT
BARRACASA s.r.o.
U Řelky 600, 720 00 Ostrava Hrabov
IČO: 10811150 DIČ: CZ 10811150
Tel.: + 420 603 383 950
+ 420 604 824 204
barracasain@gmail.com

BYTOVÝ KOMPLEX SORINA
Národnost (národnosti, národností, národností)
p.č. 802/57, 2056/57, 2059/59, 2056/57, 2056/58 a 2075

D.1.2.2.1 - Silnoproudá elektroinstalace, hromosvod

Osvětlení 7.NP

AUTOR NÁVRHU:

HIP :
ING. IVAN JURDIN

VYPRACOVAL :
ING. JIŘÍ PĚCHA

KONTROLOVAL :
ING. IVAN JURDIN

ZODPOVĚDNÝ PROJEKTANT :
ING. JIŘÍ ŘEZNIČEK

INVESTOR :
CMC for Group a.s.,
P. Jilemnického 3858/8,
695 01 Hodonín
mob: 607 541 480,
email: info@sorina.cz

MĚSTSKÝ ÚŘAD:
MĚSTO HODONÍN

STUPEŇ: FORMÁT:


STUPEŇ:	FORMÁT:
DUR+DSP	1470/610
DATUM:	MĚŘÍTKO:

KÓD OBJEKTU:
SO 01

PUBLIKOVÁNO: 12.06.2025 REVIZE: 00

D.1.2.2.1.18

Varianta "A" 1. PP

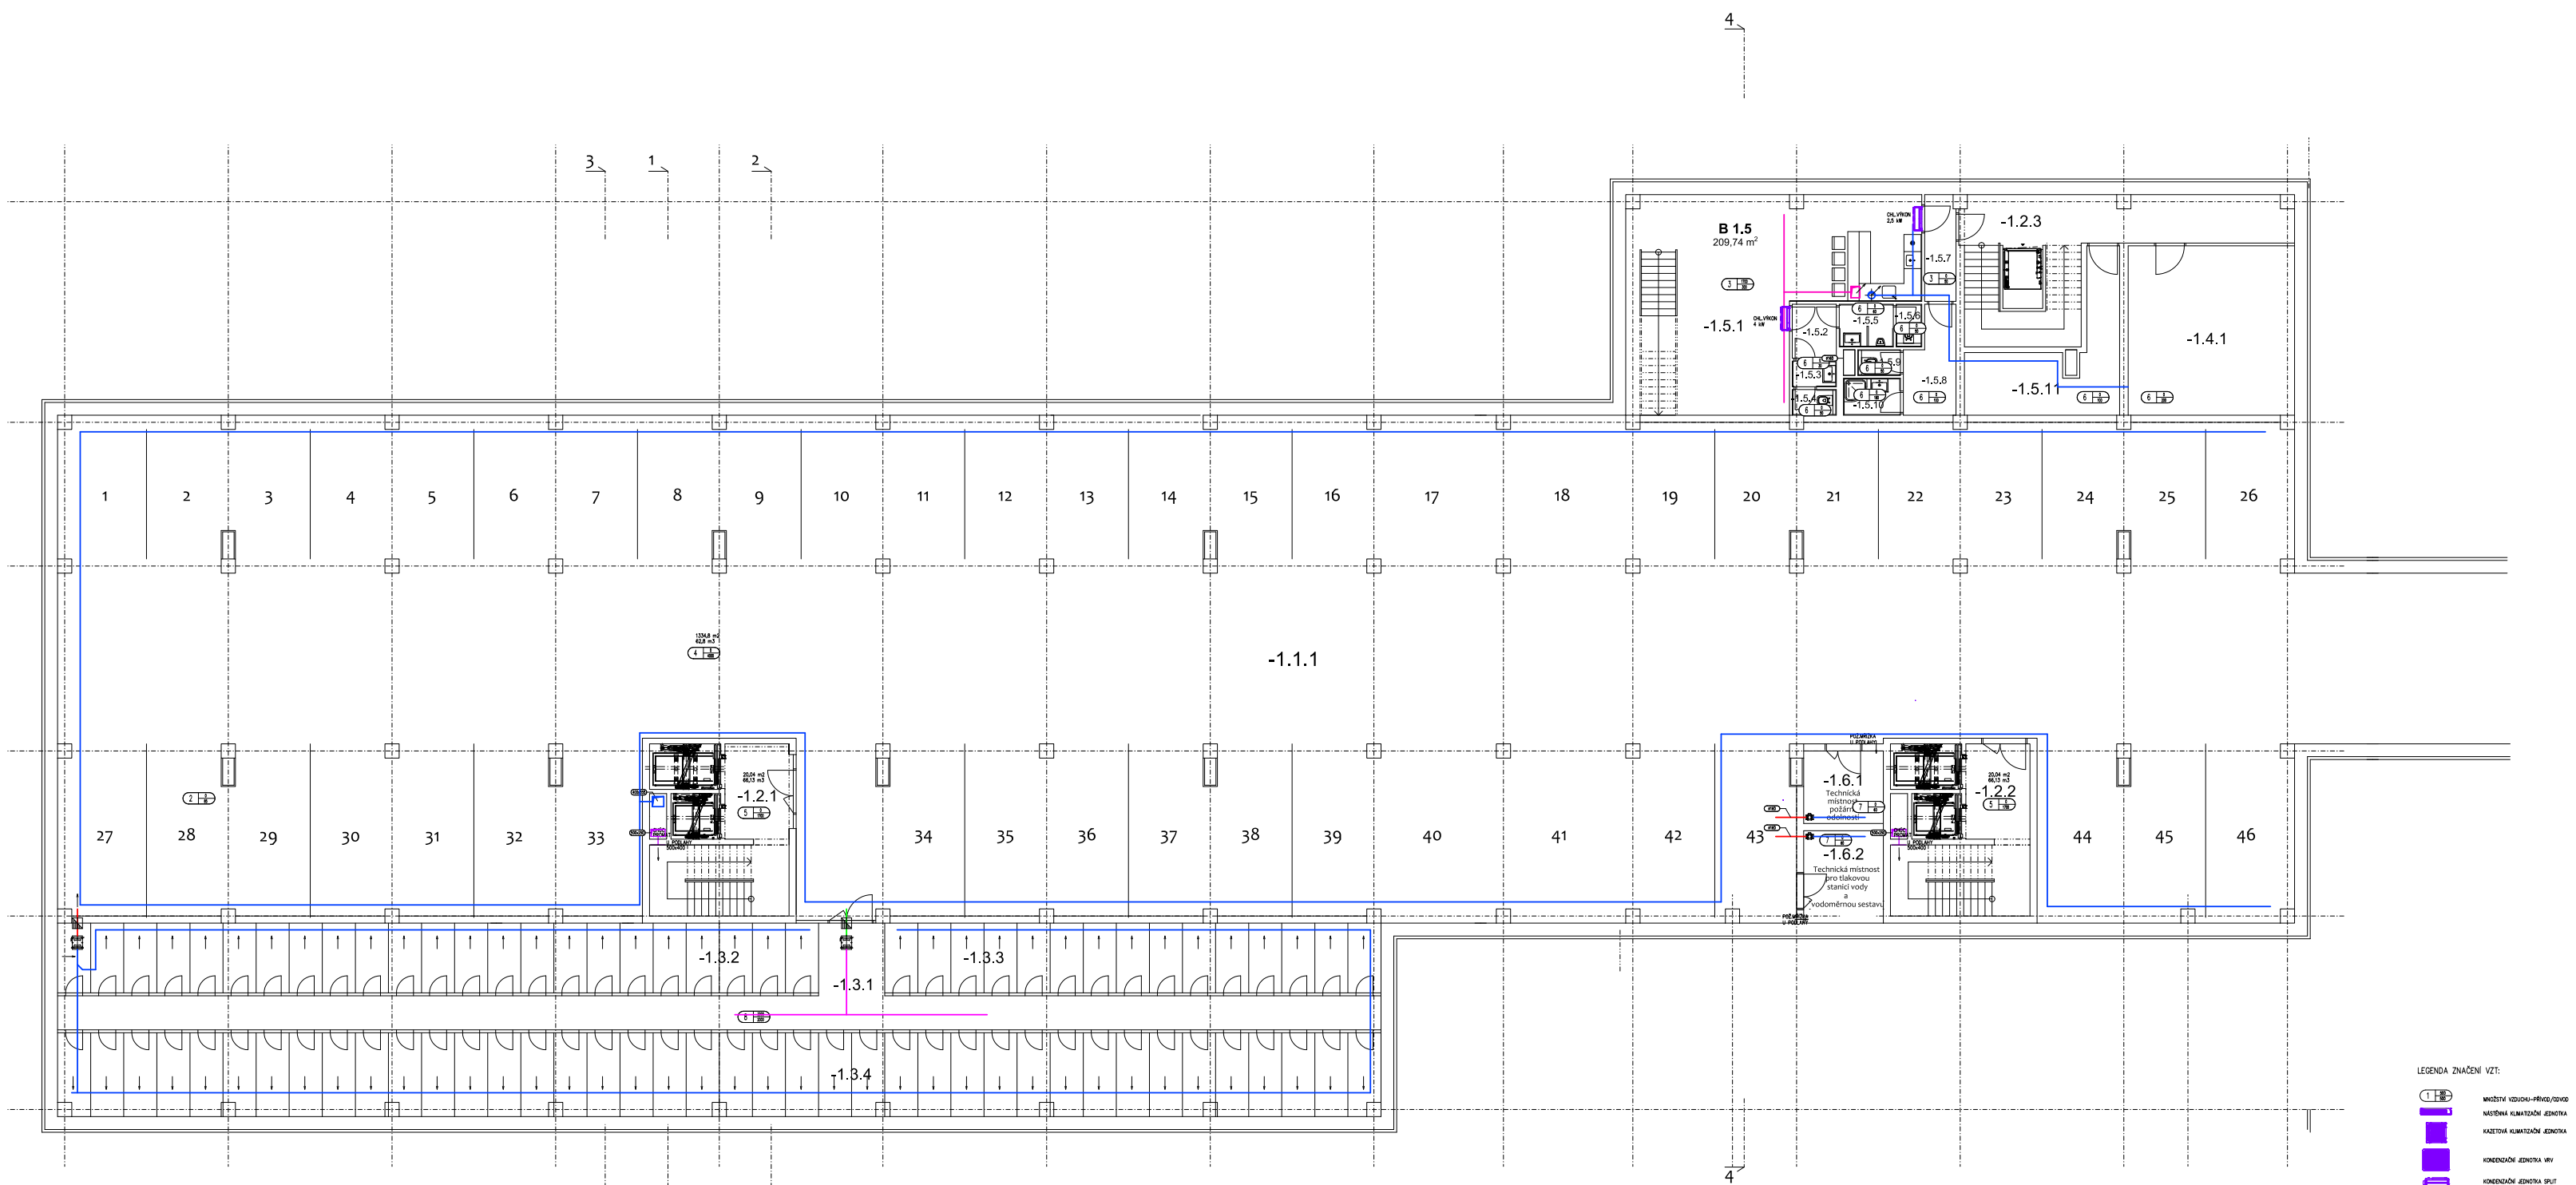


Tabulka místností A 1. PP				
Č.	Kategorie zóny	Název místnosti	Plocha (m²)	Poznámka
-1.1.1	Garáže	Garáže	1280,37	46 parkovacích stání
-1.2.1	Společné prostory	Chodba a schodiště	20,04	Sprlna A
-1.2.2		Chodba a schodiště	20,04	Sprlna B
-1.2.3		Chodba a schodiště	30,69	Sprlna B
			70,77	
-1.3.1	Kóje	Chodba kóje	61,73	
-1.3.2		Kóje 1	65,51	1 kóje = 2,85 m²
-1.3.3		Kóje 2	42,72	1 kóje = 2,85 m²
-1.3.4		Kóje 3	134,92	1 kóje = 3,43 m²
			304,88	78 kóji
-1.4.1	Koncese	Státek	34,81	
-1.5.1	Koncese	Restaurace	61,50	
-1.5.2		WC	2,95	
-1.5.3		WC 2	1,40	
-1.5.4		WC 2	1,40	
-1.5.5		WC M	2,85	
-1.5.6		WC M	1,35	
-1.5.7		Chodba	4,08	
-1.5.8		Šatna	6,01	
-1.5.9		WC personál	1,35	
-1.5.10		Koupelna	2,60	
-1.5.11		Státek	15,76	
			101,25	
-1.6.1	Technický prostor	Technická místnost	9,10	Polární odložit
-1.6.2		Technická místnost	7,14	Tlaková stanice vody...
			16,24	
			1806,32	

D.1.2 VZDUCHOTECHNIKA

ZPP: PROJEKTANT Ing. Miloš Poláček	VYPRACOVATEL Ing. Renata Kubínová	Saron Soron projekt s.r.o. +420 79 030 29 kubinova@saron.cz
MÍSTO STAVBY Ing. Miloš Poláček	KAT. ÚZ. HOZDINÁŘSKÝ Ing. Miloš Poláček	Saron projekt s.r.o. +420 79 030 29 kubinova@saron.cz
INVESTOR DMC for Group s.r.o.	DOK. STAVBY Ing. Miloš Poláček	FORMÁT A4
AKCE BYTOVÝ KOMPLEX SORINA	DOK. STAVBY Ing. Miloš Poláček	DATUM 01/2023
NÁZEV VÝKRESU PŮDORYS 1. PP	DOK. STAVBY Ing. Miloš Poláček	TYP VÝKRESU DOP
		MĚŘITELNOST 1:100
		DOK. STAVBY Ing. Miloš Poláček

Sorina Vzduchotechnika - 1. NP



 


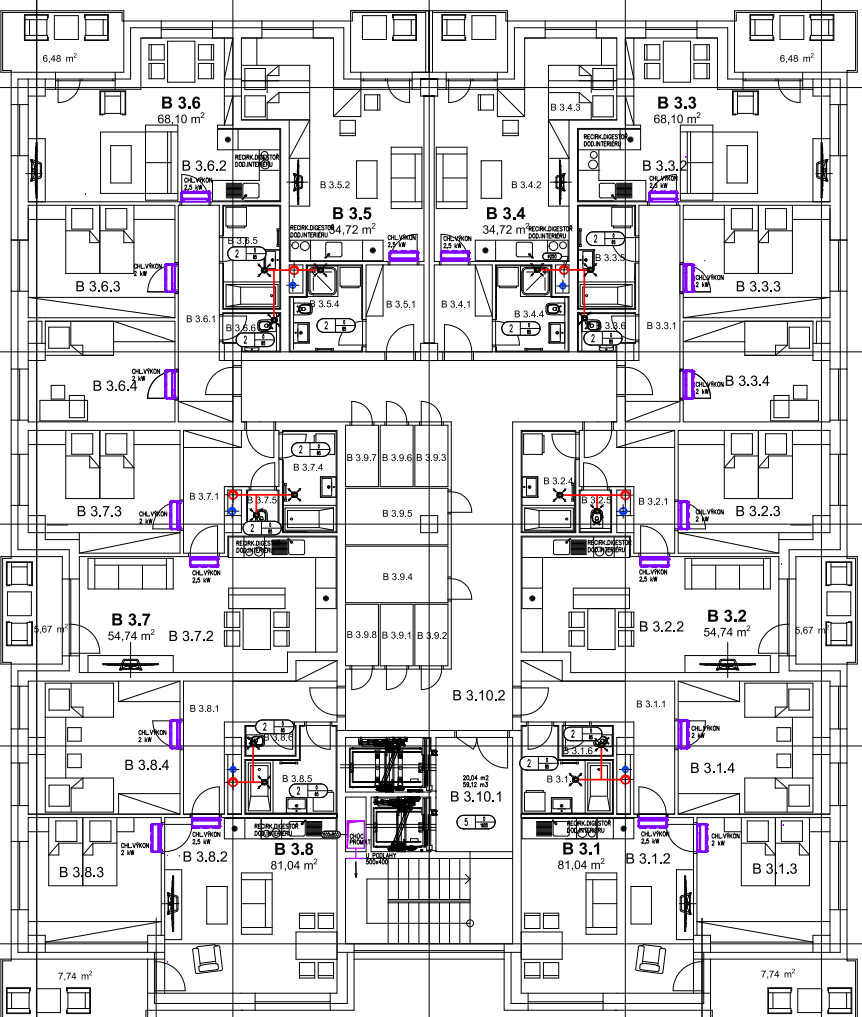


Tabelle 1: Zusammenfassung der Ergebnisse								
ID	Kategorie	Parameter A		Parameter B		Ergebnis	Anmerkungen	
		Wert 1	Wert 2	Wert 1	Wert 2			
0.0.1	Kategorie alpha	Charakter	5.0	0.1	Red	Charakter	10.0	
0.0.2		Objekttyp	Red	0.2	0.2	Objekttyp	Red	20.2
0.0.3		Methoden	0.3	0.3	0.3	Methoden	0.3	30.3
0.0.4		Objekttyp	0.4	0.4	0.4	Objekttyp	0.4	40.4
0.0.5		Kategorie	0.5	0.5	0.5	Kategorie	0.5	50.5
0.1.0	Kategorie beta	Wert	1.0	1.0	1.0	Wert	1.0	10.1
0.1.1		Objekttyp	1.1	1.1	1.1	Objekttyp	1.1	20.1
0.1.2		Methoden	1.2	1.2	1.2	Methoden	1.2	30.2
0.1.3		Objekttyp	1.3	1.3	1.3	Objekttyp	1.3	40.3
0.1.4		Kategorie	1.4	1.4	1.4	Kategorie	1.4	50.4
0.2.0	Kategorie gamma	Wert	2.0	2.0	2.0	Wert	2.0	20.2
0.2.1		Objekttyp	2.1	2.1	2.1	Objekttyp	2.1	30.3
0.2.2		Methoden	2.2	2.2	2.2	Methoden	2.2	40.4
0.2.3		Objekttyp	2.3	2.3	2.3	Objekttyp	2.3	50.5
0.2.4		Kategorie	2.4	2.4	2.4	Kategorie	2.4	60.6
0.3.0	Kategorie delta	Wert	3.0	3.0	3.0	Wert	3.0	30.3
0.3.1		Objekttyp	3.1	3.1	3.1	Objekttyp	3.1	40.4
0.3.2		Methoden	3.2	3.2	3.2	Methoden	3.2	50.5
0.3.3		Objekttyp	3.3	3.3	3.3	Objekttyp	3.3	60.6
0.3.4		Kategorie	3.4	3.4	3.4	Kategorie	3.4	70.7
0.4.0	Kategorie epsilon	Wert	4.0	4.0	4.0	Wert	4.0	40.4
0.4.1		Objekttyp	4.1	4.1	4.1	Objekttyp	4.1	50.5
0.4.2		Methoden	4.2	4.2	4.2	Methoden	4.2	60.6
0.4.3		Objekttyp	4.3	4.3	4.3	Objekttyp	4.3	70.7
0.4.4		Kategorie	4.4	4.4	4.4	Kategorie	4.4	80.8
0.5.0	Kategorie zeta	Wert	5.0	5.0	5.0	Wert	5.0	50.5
0.5.1		Objekttyp	5.1	5.1	5.1	Objekttyp	5.1	60.6
0.5.2		Methoden	5.2	5.2	5.2	Methoden	5.2	70.7
0.5.3		Objekttyp	5.3	5.3	5.3	Objekttyp	5.3	80.8
0.5.4		Kategorie	5.4	5.4	5.4	Kategorie	5.4	90.9
0.6.0	Kategorie eta	Wert	6.0	6.0	6.0	Wert	6.0	60.6
0.6.1		Objekttyp	6.1	6.1	6.1	Objekttyp	6.1	70.7
0.6.2		Methoden	6.2	6.2	6.2	Methoden	6.2	80.8
0.6.3		Objekttyp	6.3	6.3	6.3	Objekttyp	6.3	90.9
0.6.4		Kategorie	6.4	6.4	6.4	Kategorie	6.4	100.0
0.7.0	Kategorie theta	Wert	7.0	7.0	7.0	Wert	7.0	70.7
0.7.1		Objekttyp	7.1	7.1	7.1	Objekttyp	7.1	80.8
0.7.2		Methoden	7.2	7.2	7.2	Methoden	7.2	90.9
0.7.3		Objekttyp	7.3	7.3	7.3	Objekttyp	7.3	100.0
0.7.4		Kategorie	7.4	7.4	7.4	Kategorie	7.4	110.1
0.8.0	Kategorie iota	Wert	8.0	8.0	8.0	Wert	8.0	80.8
0.8.1		Objekttyp	8.1	8.1	8.1	Objekttyp	8.1	90.9
0.8.2		Methoden	8.2	8.2	8.2	Methoden	8.2	100.0
0.8.3		Objekttyp	8.3	8.3	8.3	Objekttyp	8.3	110.1
0.8.4		Kategorie	8.4	8.4	8.4	Kategorie	8.4	120.2
0.9.0	Kategorie kappa	Wert	9.0	9.0	9.0	Wert	9.0	90.9
0.9.1		Objekttyp	9.1	9.1	9.1	Objekttyp	9.1	100.0
0.9.2		Methoden	9.2	9.2	9.2	Methoden	9.2	110.1
0.9.3		Objekttyp	9.3	9.3	9.3	Objekttyp	9.3	120.2

D.1.2 VZDUCHOTECHNIKA			
ZOD. PROJEKTANT	VÝKONKATEL		
Ing. Miloš Poštek	Ing. Radek Kubanovský		
MÍSTO STAVBY	kat. 52, Hradbiny, parc. č. 805/1, 1206/1, 1205/1, 52, 1204/1, 2056/3, 8 a 275.		
INVESTOR	OMC for Group a.s.		
AKCE:	BYTOVÝ KOMPLEX SORINA		
NAZEV VÝKRESU	PŮDORYS 3.NP	FORMÁT	A3/290x420
		24.7M	05/2025
		STAVBA	2P
		2M, 25,0	
		MĚŘITVO	1:100
		ČÍSLO VÝKRESU	D.1.2.4.04.0

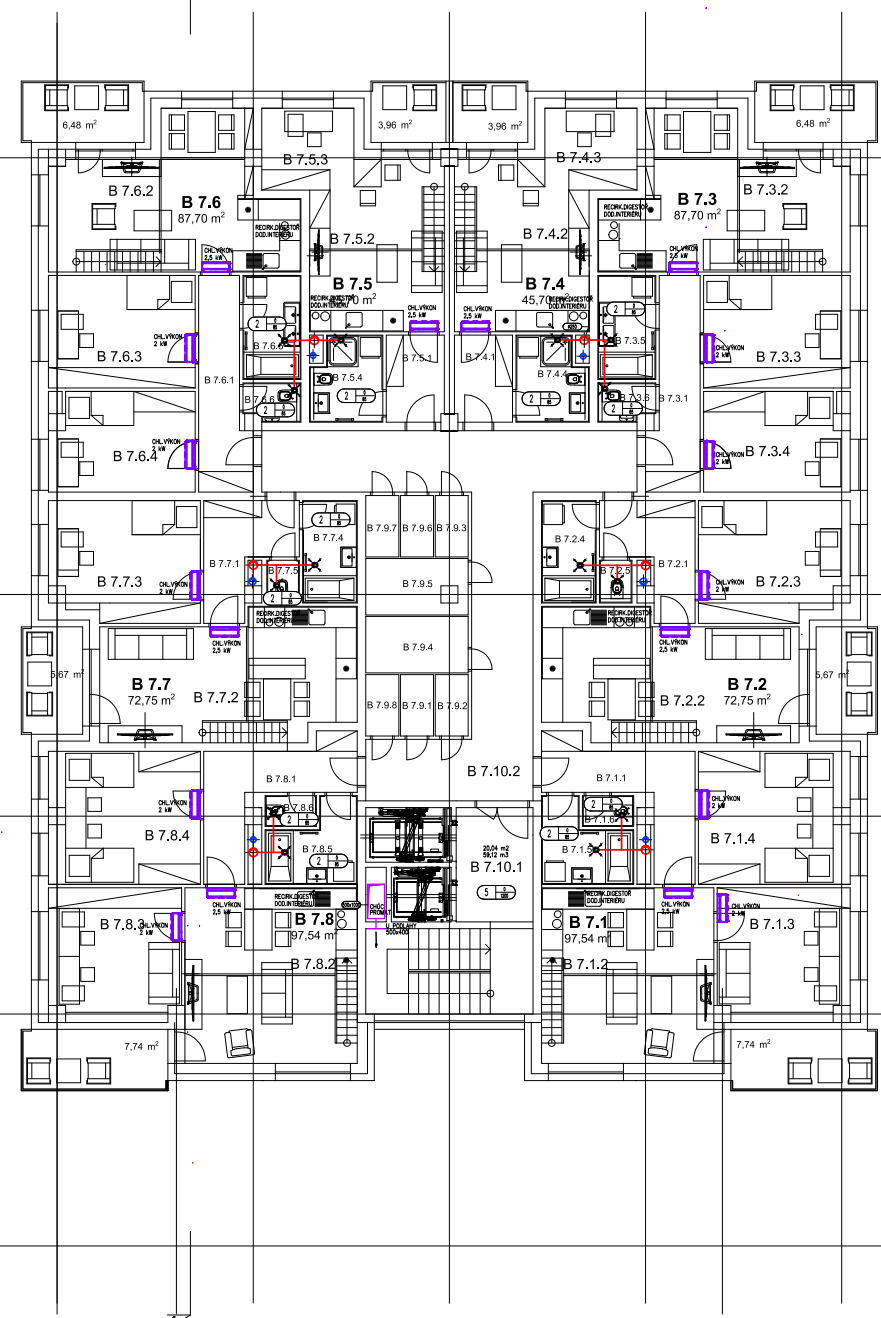

	VOZIDLO VODOU-PŘÍVOZ, ODVOZ
	NÁSTĚNNÁ KLIMATIZACE JEDNOTKA
	KAZETOVÁ KLIMATIZACE JEDNOTKA
	KONDIČNICA JEDNOTKA VAV
	KONDIČNICA JEDNOTKA SPLIT
	VENTILATOR POTRUBÍ, NÁSTĚNÝ
	POTRUBÍ PŘÍVOD VODU
	POTRUBÍ ODVOD VODU
	POTRUBÍ ČISTĚNÍ VODU
	POTRUBÍ SEPÁNOVÍ VODU
	PROPOJENÍ KOLACE D30
	KONICE ELEKTRY PŘÍVOD

POZNÁMKA: VEŠKERÉ NOVÉ POTRUBÍ PŘED
MONTÁŽÍ OČISTIT A DOVĚŘIT NA STAVBY.
- DISTRIBUČNÍ ELEMENTY UMÍSTIT DLE PO
INTERIERU
- KET PRVKY NA FASÁDE OPATŘIT NÁSTŘIKEM
DLE PROJEKTU STAVBY


Kategorie		Tisková orientace 7,5x9		Přesměřka		Kategorie		Nápis orientace		Přesměřka	
		Přesměřka						Přesměřka			
A.7.1.1	Základní	3,76	A.7.1.1.1	Základní	4,09						
A.7.1.2	Občanský	16,46	A.7.1.2.1	Občanský	21,76						
A.7.1.3	Občanský	3,78	A.7.1.3.1	Občanský	16,46						
A.7.1.4	Počet	9,43	7,5x9	A.7.1.4.1	Seta	4,09					
		25,79			Obč.	16,46					
A.7.2.1	Základní	3,67	A.7.2.1.1	Obč.	11,43						
A.7.2.2	Občanský	16,69	A.7.2.2.1	Koupání	4,09						
A.7.2.3	Občanský	3,67									
A.7.2.4	Počet	9,38	7,5x9	A.7.2.1.1	Barva	Obč.					
		33,76	Balkón - 1,53x0,91	A.7.2.1.2	Občanský	4,09					
A.7.3.1	Základní	1,65	A.7.3.1.1	Obč.	20,21						
A.7.3.2	Občanský	16,83	A.7.3.2.1	Hodvábění	16,79						
A.7.3.3	Hodvábění	34,39	A.7.3.3.1	Hodvábění	16,79						
A.7.3.4	Seta	3,30	A.7.3.4.1	Hodvábění	1,29						
A.7.3.5	Občanský	1,92	A.7.3.5.1	Počet	4,09						
A.7.3.6	Počet	6,07	7,5x9	A.7.3.6.1	Hodvábění	8,84					
A.7.3.7	Občanský	4,14	7,5x9	A.7.3.7.1	Hodvábění	71,72					
		58,25	Balkón - 10,20x0,91	A.7.3.1.1	Barva	Obč.					
A.7.4.1	Barva	Obč.	A.7.4.1.1	Občanský	16,46						
A.7.4.2	Občanský	16,12	A.7.4.2.1	Občanský	9,89						
A.7.4.3	Hodvábění	34,32	A.7.4.3.1	Hodvábění	14,12						
A.7.4.4	Seta	4,32	A.7.4.4.1	Hodvábění	9,89						
A.7.4.5	Občanský	1,92	A.7.4.5.1	Hodvábění	4,09						
A.7.4.6	WC	1,35	A.7.4.6.1	Počet	11,33						
A.7.4.7	Počet	11,33	7,5x9	A.7.4.7.1	Koupání	4,09					
A.7.4.8	Koupání	4,49	7,5x9		83,64						
		83,64	Balkón - 10,36x0,91	A.7.4.1.1	Barva	Obč.					
A.7.5.1	Barva	Obč.	A.7.5.1.1	Občanský	16,46						
A.7.5.2	Občanský	16,12	A.7.5.2.1	Občanský	14,80						
A.7.5.3	Počet	10,27	A.7.5.3.1	Seta	5,13						
A.7.5.4	Hodvábění	16,79	A.7.5.4.1	Obč.	16,79						
A.7.5.5	Obč.	1,35	A.7.5.5.1	Obč.	8,07						
A.7.5.6	WC	1,35	A.7.5.6.1	Koupání	4,14						
A.7.5.7	Počet	4,04	7,5x9		58,25						
A.7.5.8	Koupání	1,66	7,5x9	A.7.5.4.1	Barva	Obč.					
		77,72	Balkón - 6,37x0,91	A.7.5.4.2	Občanský	16,46					
A.7.6.1	Základní	4,09	A.7.6.1.1	Obč.	1,67						
A.7.6.2	Občanský	20,21	A.7.6.2.1	Obč.	8,89						
A.7.6.3	Lichba	14,86	A.7.6.3.1	Barva	33,76						
A.7.6.4	Seta	4,47	A.7.6.4.1	Obč.	9,89						
A.7.6.5	Občanský	1,66	A.7.6.5.1	Občanský	16,46						
A.7.6.6	Počet	11,43	7,5x9	A.7.6.6.1	Koupání	1,67					
A.7.6.7	Obč.	4,50	7,5x9	A.7.6.7.1	Obč.	4,46					
		67,22	Balkón - 13,50x0,91		35,79						
A.7.7.1	Barva	4,46	A.7.7.1.1	Ischodský pískový							
A.7.7.2	Občanský	22,80	A.7.7.2.1	Obč.	11,36						
A.7.7.3	Lichba	14,28	A.7.7.3.1	Seta	2,71						
A.7.7.4	Koupání	4,59	A.7.7.4.1	Obč.	26,84						
A.7.7.5	Počet	9,39	7,5x9	A.7.7.5.1	Obč.	26,84					
A.7.7.6	Koupání	5,31	7,5x9		19,19						
A.7.7.7	Obč.	61,23	Balkón - 11,34x0,91		966,91						
		4,47									
A.7.8.1	Barva	Obč.	A.7.8.1.1	Občanský	16,46						
A.7.8.2	Občanský	20,25	A.7.8.2.1	Obč.	1,67						
A.7.8.3	Koupání	5,30	A.7.8.3.1	7,5x9							
A.7.8.4	Počet	9,30									
		40,32	Balkón - 6,01x0,91								
A.7.9.1	Barva	Obč.	A.7.9.1.1	Obč.	16,46						
A.7.9.2	Občanský	20,80	A.7.9.2.1	Obč.	1,67						
A.7.9.3	Lichba	14,24	A.7.9.3.1	Obč.	2,71						
A.7.9.4	Koupání	4,59	A.7.9.4.1	Obč.	26,84						
A.7.9.5	Počet	9,39	7,5x9	A.7.9.5.1	Obč.	26,84					
A.7.9.6	Koupání	5,31	7,5x9		19,19						
		61,23	Balkón - 11,34x0,91		966,91						

Tabuľka číselníka 7.307								
C	Kategória zóny	Nájomní investori	Plocha (m ²)	Pozemková	C	Kategória zóny	Nájomní investori	Plocha (m ²)
7.3.1.1	Reľo	Chodňa	9,06	7.3.1.1	Reľo	Chodňa	8,18	8,18
7.3.1.2		Oblasť parku +60	26,02	7.3.1.2		Oblasť parku +60	26,02	26,02
7.3.1.3		Hráv. chodňa	14,26	7.3.1.3		Hráv. chodňa	14,26	14,26
7.3.1.4		Oblasť parku	17,11	7.3.1.4		Oblasť parku	17,11	17,11
7.3.1.5		Kopuľka	5,42	7.3.1.5		Kopuľka	5,17	5,17
7.3.1.6		Pokaj	1,21	7.3.1.6		Pokaj	1,21	1,21
7.3.1.7		Kopuľka	6,05	7.3.1.7		Kopuľka	5,76	5,76
7.3.1.8		Kopuľka	4,69	7.3.1.8		Kopuľka	4,18	4,18
			129,80	Reľo (7.342)			113,50	113,50
7.3.2.1	Reľo	Chodňa	6,06	7.3.2.1	Reľo	Chodňa	5,06	5,06
7.3.2.2		Oblasť parku +60	26,12	7.3.2.2		Oblasť parku +60	26,12	26,12
7.3.2.3		Hráv. chodňa	13,87	7.3.2.3		Hráv. chodňa	13,87	13,87
7.3.2.4		Kopuľka	4,00	7.3.2.4		Kopuľka	4,00	4,00
7.3.2.5		WC	1,19	7.3.2.5		WC	1,19	1,19
7.3.2.6		Pokaj	11,18	7.3.2.6		Pokaj	11,18	11,18
7.3.2.7		Kopuľka	3,97	7.3.2.7		Kopuľka	3,97	3,97
			62,29	Reľo (7.347)			62,29	62,29
7.3.3.1	Reľo	Chodňa	6,35	7.3.3.1	Reľo	Chodňa	5,65	5,65
7.3.3.2		Oblasť parku +60	26,19	7.3.3.2		Oblasť parku +60	26,19	26,19
7.3.3.3		Hráv. chodňa	14,18	7.3.3.3		Hráv. chodňa	14,18	14,18
7.3.3.4		Kopuľka	5,17	7.3.3.4		Kopuľka	4,74	4,74
7.3.3.5		WC	1,40	7.3.3.5		WC	1,19	1,19
7.3.3.6		Pokaj	15,13	7.3.3.6		Pokaj	12,45	12,45
7.3.3.7		Kopuľka	4,50	7.3.3.7		Kopuľka	4,09	4,09
			87,82	Reľo (7.348)			85,80	85,80
7.3.4.1	Reľo	Základní	4,15	7.3.4.1	Kopuľka	Kopuľka	4,09	4,09
7.3.4.2		Oblasť parku +60	10,79	7.3.4.2		Oblasť parku +60	10,79	10,79
7.3.4.3		Travnica	4,48	7.3.4.3		Travnica	4,19	4,19
7.3.4.4		Kopuľka	15,12	7.3.4.4		Kopuľka	14,57	14,57
7.3.4.5		Pokaj	8,88	7.3.4.5		Pokaj	8,12	8,12
			42,13	Reľo (7.349)			39,16	39,16
7.3.5.1	Reľo	Základní	4,15	7.3.5.1		Kopuľka	4,19	4,19
7.3.5.2		Oblasť parku +60	10,79	7.3.5.2		Oblasť parku +60	10,79	10,79
7.3.5.3		Travnica	4,48	7.3.5.3		Travnica	4,19	4,19
7.3.5.4		Kopuľka	15,12	7.3.5.4		Kopuľka	14,57	14,57
7.3.5.5		Pokaj	8,88	7.3.5.5		Pokaj	8,12	8,12
			42,17	Reľo (7.350)			40,84	40,84

ZODP. PROJEKTANT	VYPRACOVÁ
Ing. Miloš Polášek	Ing. Renáta K.

[illegible]

Sorina Vytápění - 1. NP

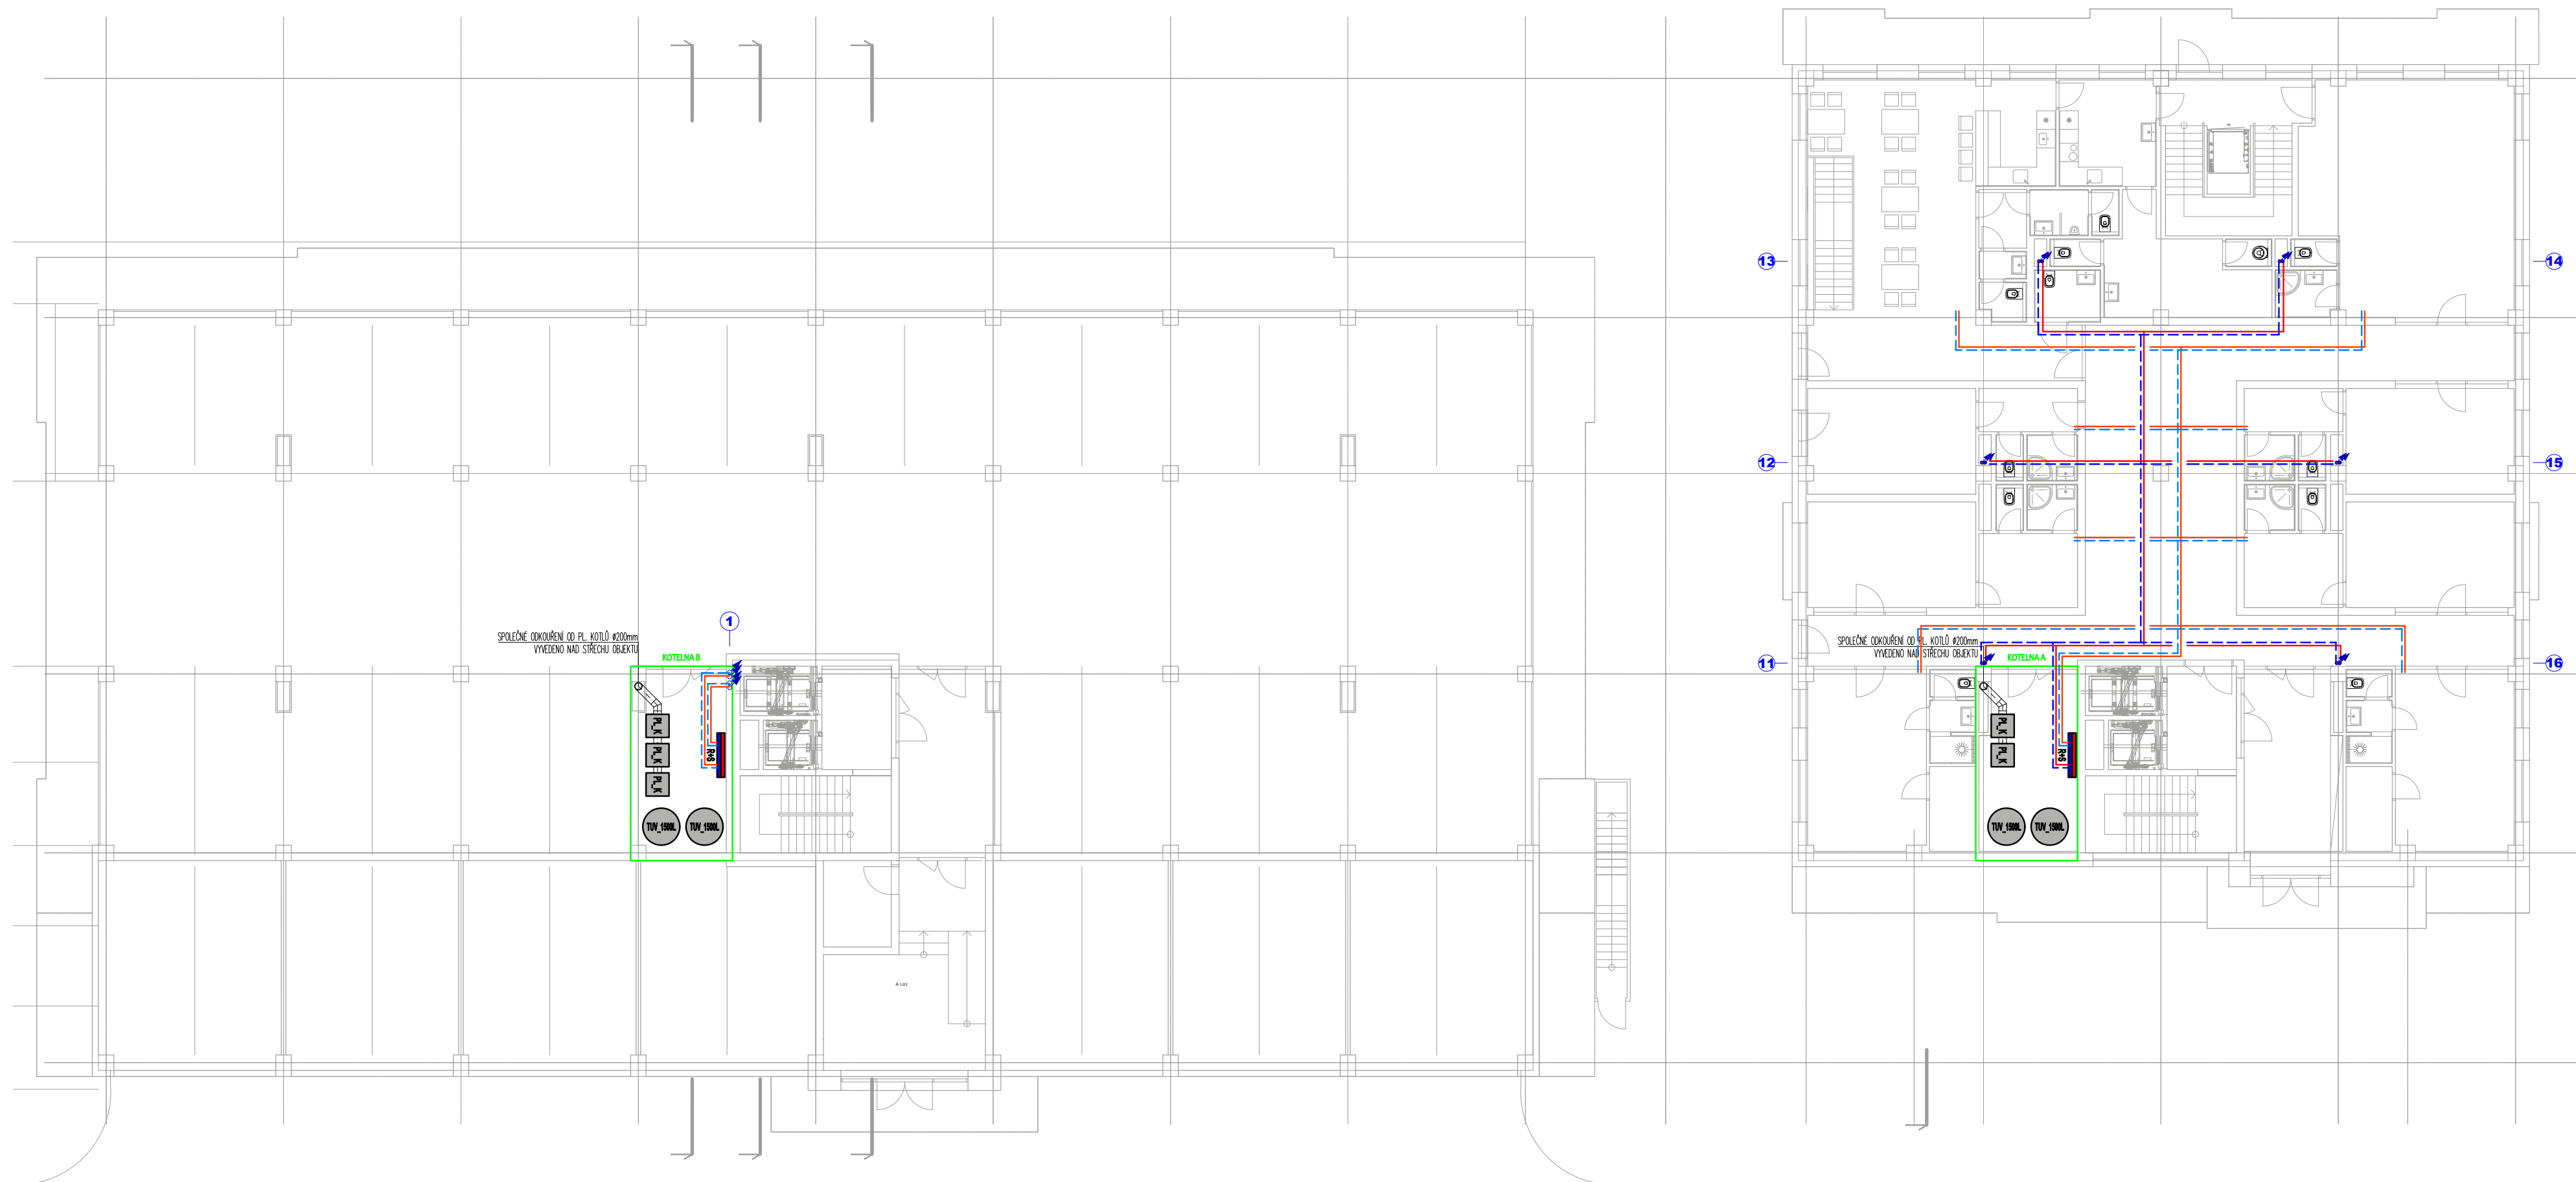


LEGENDA POTRUBÍ :

- NAVRHOVANÉ ROZVODY TOPNÉ VODY - Cu/OC OVÉ POTRUBÍ (50°C) - VEDENO V INSTALAČNÍCH ŠACHTÁCH, STĚNÁCH, POPŘ. PODLAHÁCH
- NAVRHOVANÉ ROZVODY VRÁTNÉ VODY - Cu/OC OVÉ POTRUBÍ (40°C) - VEDENO V INSTALAČNÍCH ŠACHTÁCH, STĚNÁCH, POPŘ. PODLAHÁCH
- NAVRHOVANÉ ROZVODY TOPNÉ VODY - Cu/OC OVÉ POTRUBÍ (50°C) - VEDENO V POHLEDU 1.PP A 1.NP
- NAVRHOVANÉ ROZVODY VRÁTNÉ VODY - Cu/OC OVÉ POTRUBÍ (40°C) - VEDENO V POHLEDU 1.PP A 1.NP

LEGENDA ZAŘÍZENÍ :


- PL_K** PLYNOVÝ KOTEL
- ZOV** ZÁSOBNÍKOVÝ OHŘÍVAČ VODY 1500l
- DOT (V.)** DESKOVÉ OTOPNÉ TĚLESO (VÝŠKA TĚLESA)
- ZOT (S.)** ŽEBŘÍKOVÉ OTOPNÉ TĚLESO (ŠÍŘKA TĚLESA)
- HRANICE JEDNOTLIVÝCH SMÝČEK PODLAHOVÉHO VYTÁPĚNÍ
- ROZDĚLOVAC PODLAHOVÉHO VYTÁPĚNÍ VČ. MĚŘICŮ TEPLA

cca 240kW
-13°C

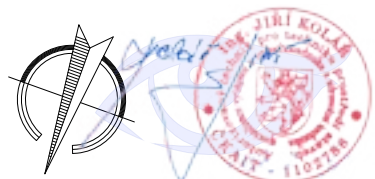

ZODPOVĚDNÝ PROJEKTANT Ing. Jiří Kolář	VYPRACOVAL Tomáš Keppert	TZB PROJEKT Ing. Jiří Kolář, Anenské 121, Bohumín-Záblatí +420 777 230 245 - kolar@tzb-projekt.eu www.tzb-projekt.eu
STAVBA BYTOVÝ KOMPLEX SORINA		
MÍSTO STAVBY ul. in. Hrabůvka parc. č. 8025/1, 2556/27, 2556/28, 2556/12, 2556/29, 2775		
INVESTOR CMC for Group a.s., P. Jilemnického 3858/8, 695 01 Hodonín	FORMÁT A1	DSP invizice 2025
VÝKRES PŮDORYS 1.NP	DATUM 1:100	MĚŘÍTKO 2894-2025-D-322
PROJESE D.1.1.4.3 OBTŘEDNÍ VYTÁPĚNÍ		

Sorina Vytápění - 2. NP

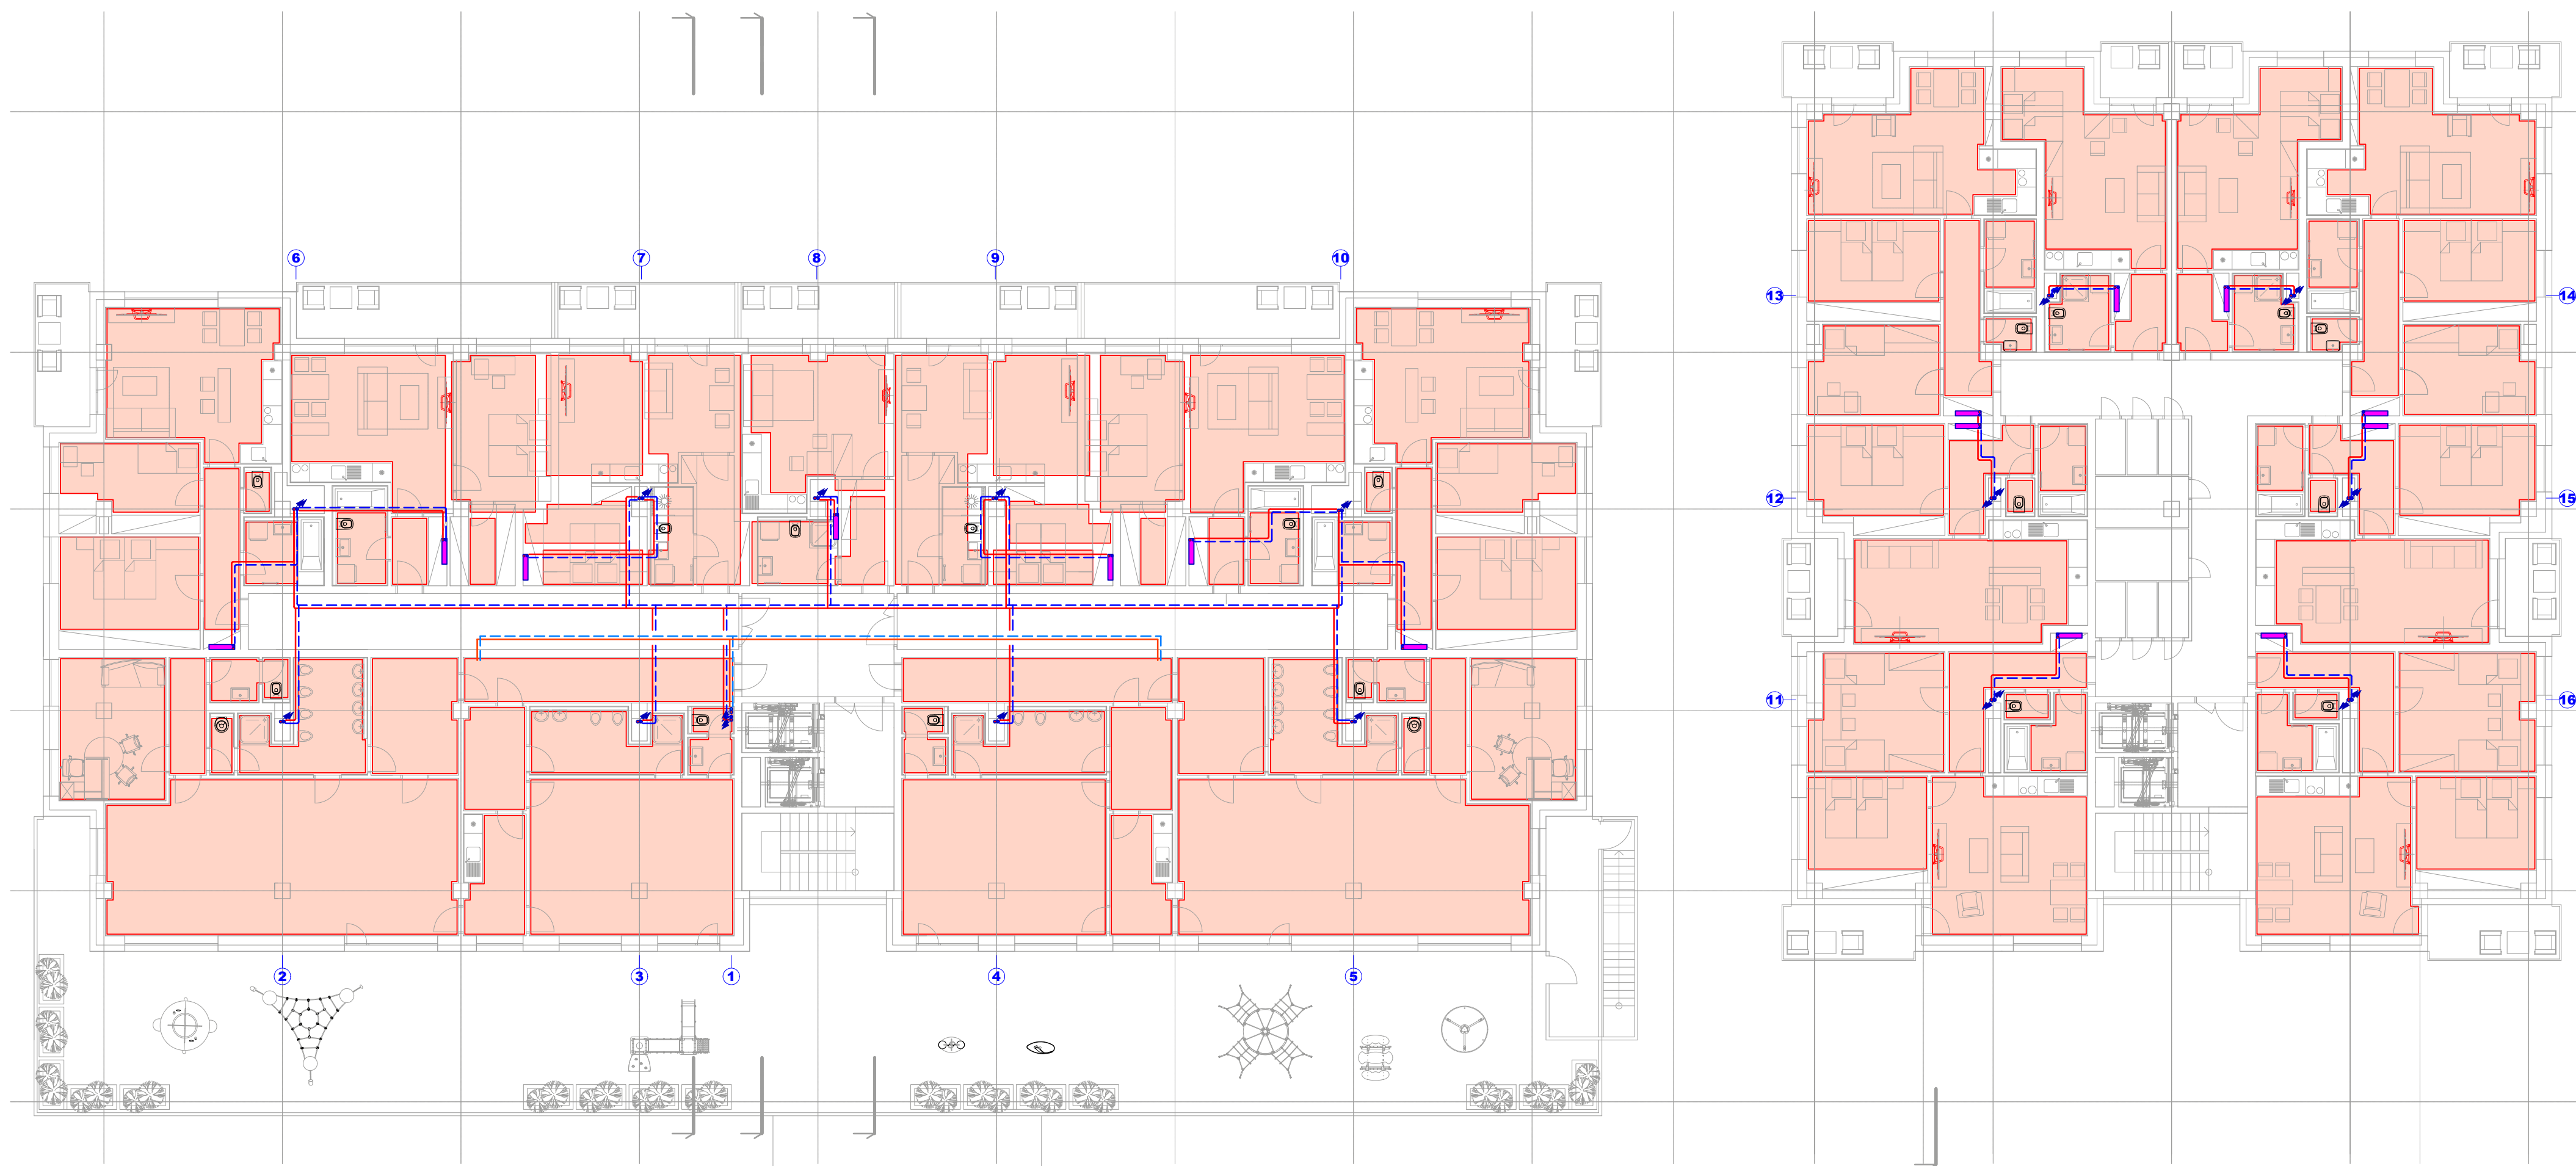


LEGENDA POTRUBÍ :

- NAVRHOVANÉ ROZVODY TOPNÉ VODY – Cu/OCELOVÉ POTRUBÍ (50°C) – VEDENO V INSTALAČNÍCH ŠACHTÁCH, STĚNÁCH, POPŘ. PODLAHÁCH
- - - NAVRHOVANÉ ROZVODY VRATNÉ VODY – Cu/OCELOVÉ POTRUBÍ (40°C) – VEDENO V INSTALAČNÍCH ŠACHTÁCH, STĚNÁCH, POPŘ. PODLAHÁCH
- NAVRHOVANÉ ROZVODY TOPNÉ VODY – Cu/OCELOVÉ POTRUBÍ (50°C) – VEDENO V PODHLEDU 1.PP A 1.NP
- - - NAVRHOVANÉ ROZVODY VRATNÉ VODY – Cu/OCELOVÉ POTRUBÍ (40°C) – VEDENO V PODHLEDU 1.PP A 1.NP

LEGENDA ZAŘÍZENÍ :

- PL_K** PLYNOVÝ KOTEL
- ZOV** ZÁSOBNÍKOVÝ OHŘÍVAČ VODY 1500l
- DOT (V.)** DESKOVÉ OTOPNÉ TĚLESO (VÝŠKA TĚLESA)
- ZOT (Š.)** ŽEBŘÍKOVÉ OTOPNÉ TĚLESO (ŠÍŘKA TĚLESA)
- HRANICE JEDNOTLIVÝCH SMÝČEK PODLAHOVÉHO VYTÁPĚNÍ
- ROZDĚLOVAČ PODLAHOVÉHO VYTÁPĚNÍ VČ. MĚŘIČŮ TEPLA

cca 240kW
-13°C

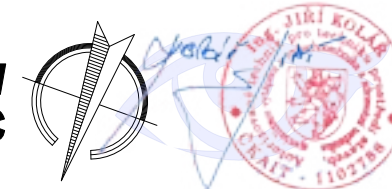


ZODPOVĚDNÝ PROJEKTANT
Ing. Jiří Kolář

VYPRACOVAL
Tomáš Keppert

TZB PROJEKT
Ing. Jiří Kolář, Arentská 121, Bohumín-Záhřeb

Sorina Vytápění - 3 - 6. NP

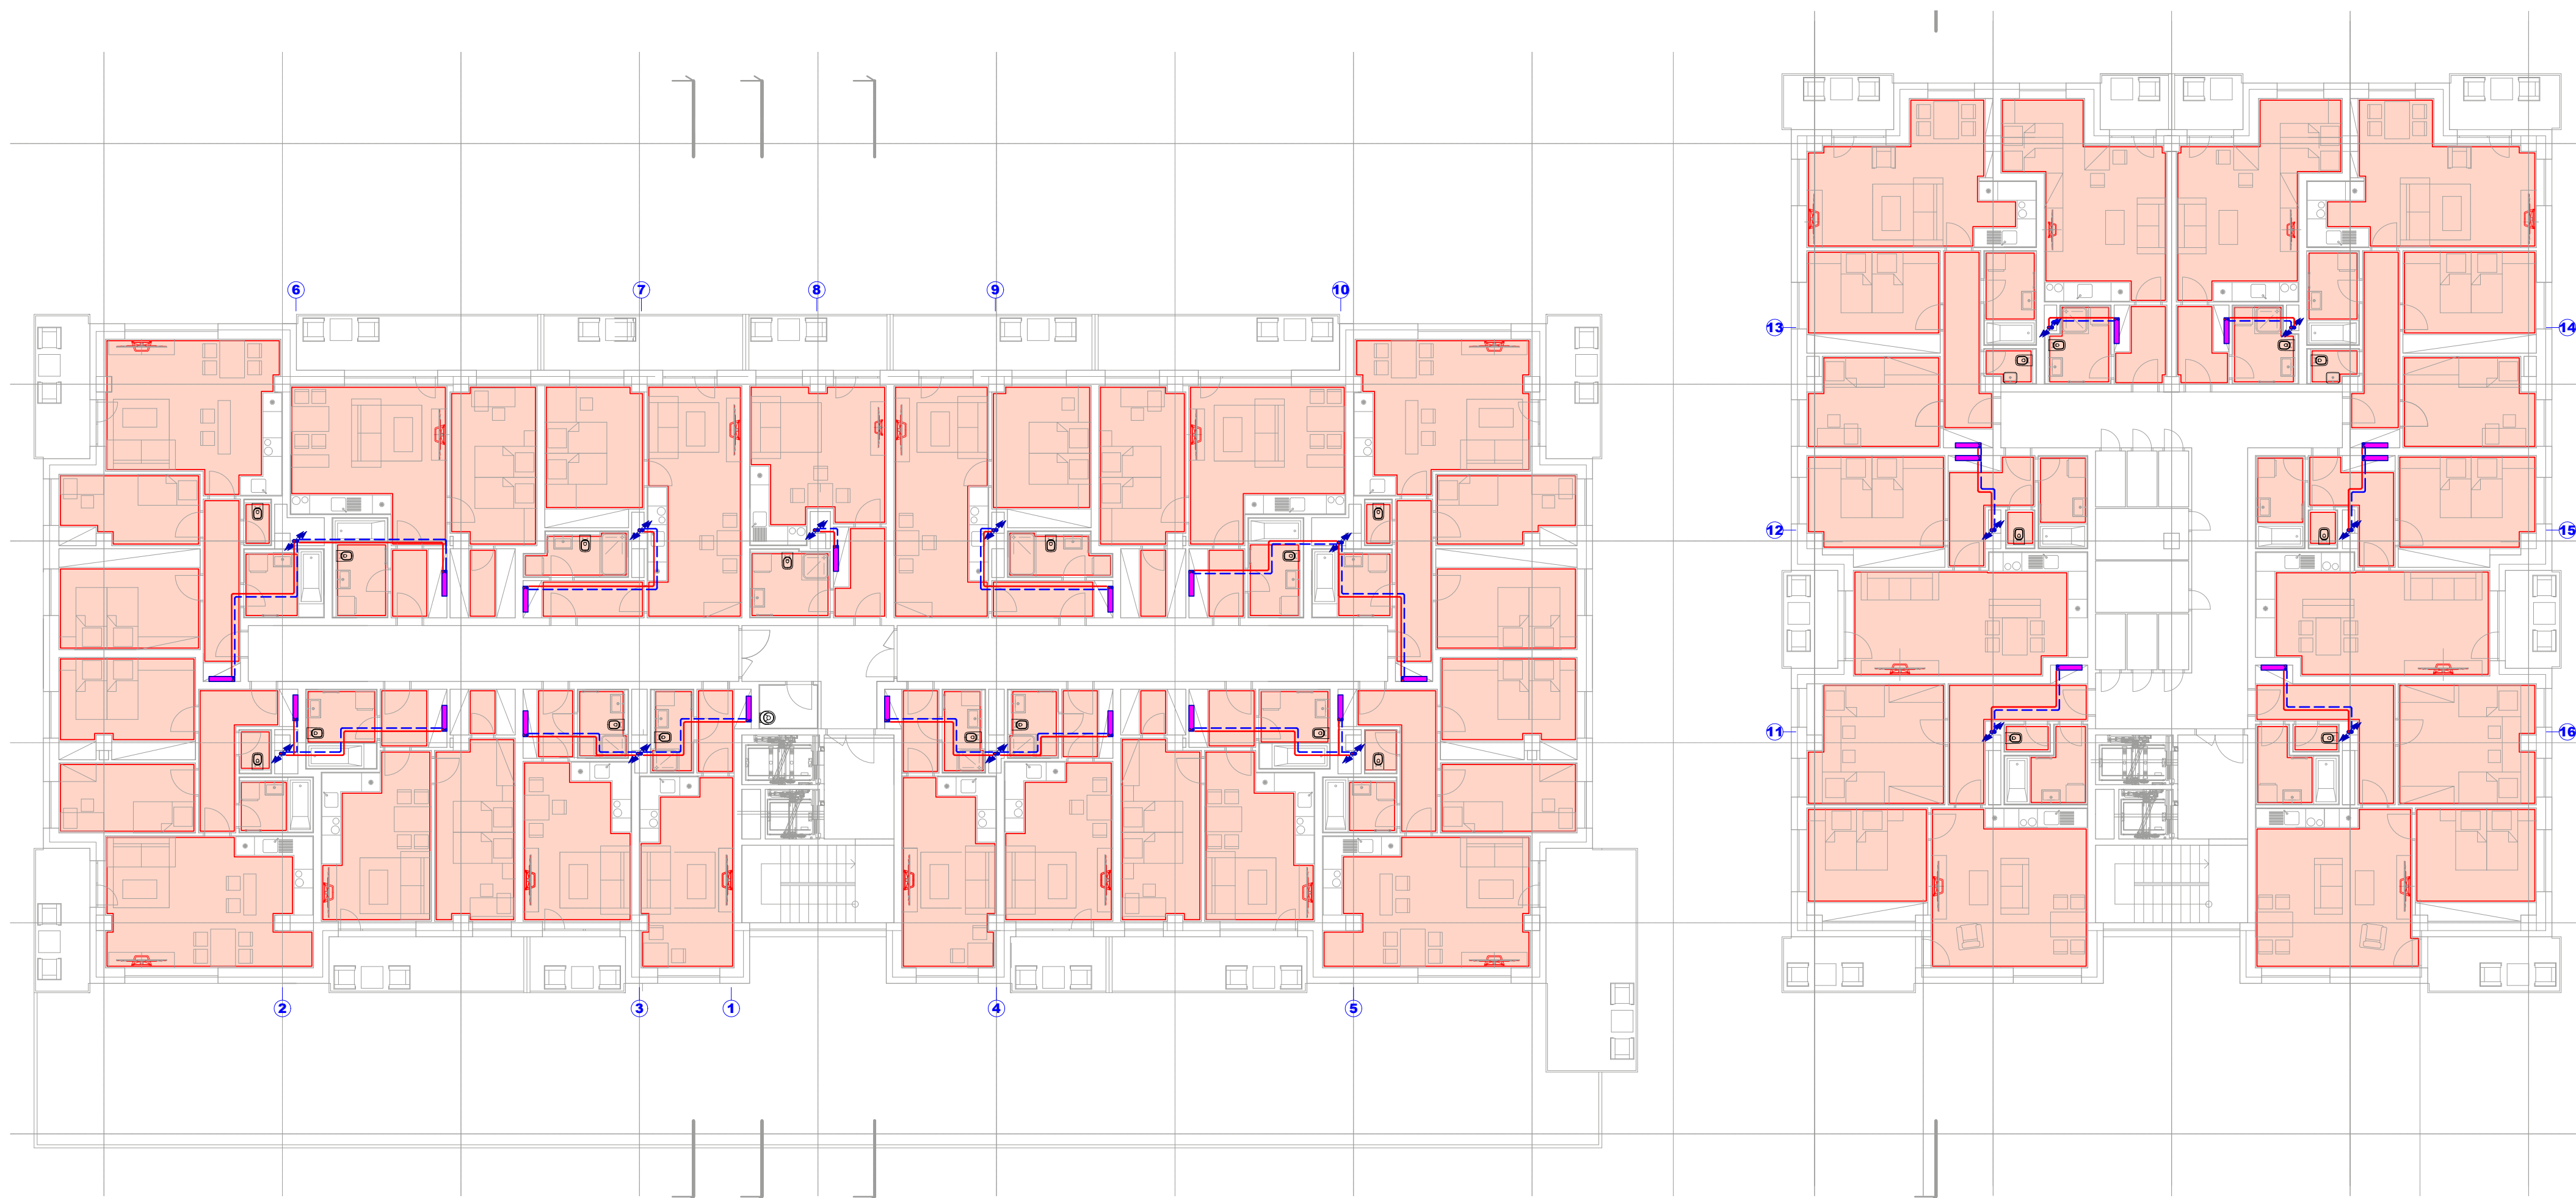


LEGENDA POTRUBÍ :

- NAVRHOVANÉ ROZVODY TOPNÉ VODY – Cu/OCELOVÉ POTRUBÍ (50°C) – VEDENO V INSTALAČNÍCH ŠACHTÁCH, STĚNÁCH, POPŘ. PODLAHÁCH
- - - NAVRHOVANÉ ROZVODY VRATNÉ VODY – Cu/OCELOVÉ POTRUBÍ (40°C) – VEDENO V INSTALAČNÍCH ŠACHTÁCH, STĚNÁCH, POPŘ. PODLAHÁCH
- NAVRHOVANÉ ROZVODY TOPNÉ VODY – Cu/OCELOVÉ POTRUBÍ (50°C) – VEDENO V POHLEDU 1.PP A 1.NP
- - - NAVRHOVANÉ ROZVODY VRATNÉ VODY – Cu/OCELOVÉ POTRUBÍ (40°C) – VEDENO V POHLEDU 1.PP A 1.NP

LEGENDA ZAŘÍZENÍ :



- PL_K PLYNOVÝ KOTEL
- ZOV ZÁSOBNÍKOVÝ OHŘÍVAČ VODY 1500l
- DOT (V.) DESKOVÉ OTOPNÉ TĚLESO (VÝŠKA TĚLESA)
- ŽOT (Š.) ŽEBŘÍKOVÉ OTOPNÉ TĚLESO (ŠÍŘKA TĚLESA)
- HRANICE JEDNOTLIVÝCH SMÝČEK PODLAHOVÉHO VYTÁPĚNÍ
- ROZDĚLOVAČ PODLAHOVÉHO VYTÁPĚNÍ VČ. MĚŘIČŮ TEPLA

cca 240kW
-13°C

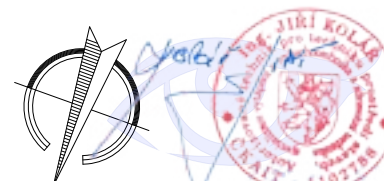

ZODPOVĚDNÝ PROJEKTANT Ing. Jiří Kolář	VYPRACOVAL Tomáš Keppert
STAVBA MÍSTO STAVBY	BYTOVÝ KOMPLEX SORINA ul. č. 1029/1, 200007, 200002, 200012, 200008, 2775
INVESTOR ČMÚC pro Červenou s. r. o. Jilenská 1029/1, 200007, 200002, 200012, 200008, 2775	FORMÁT A1

Sorina Vytápění - 7. NP

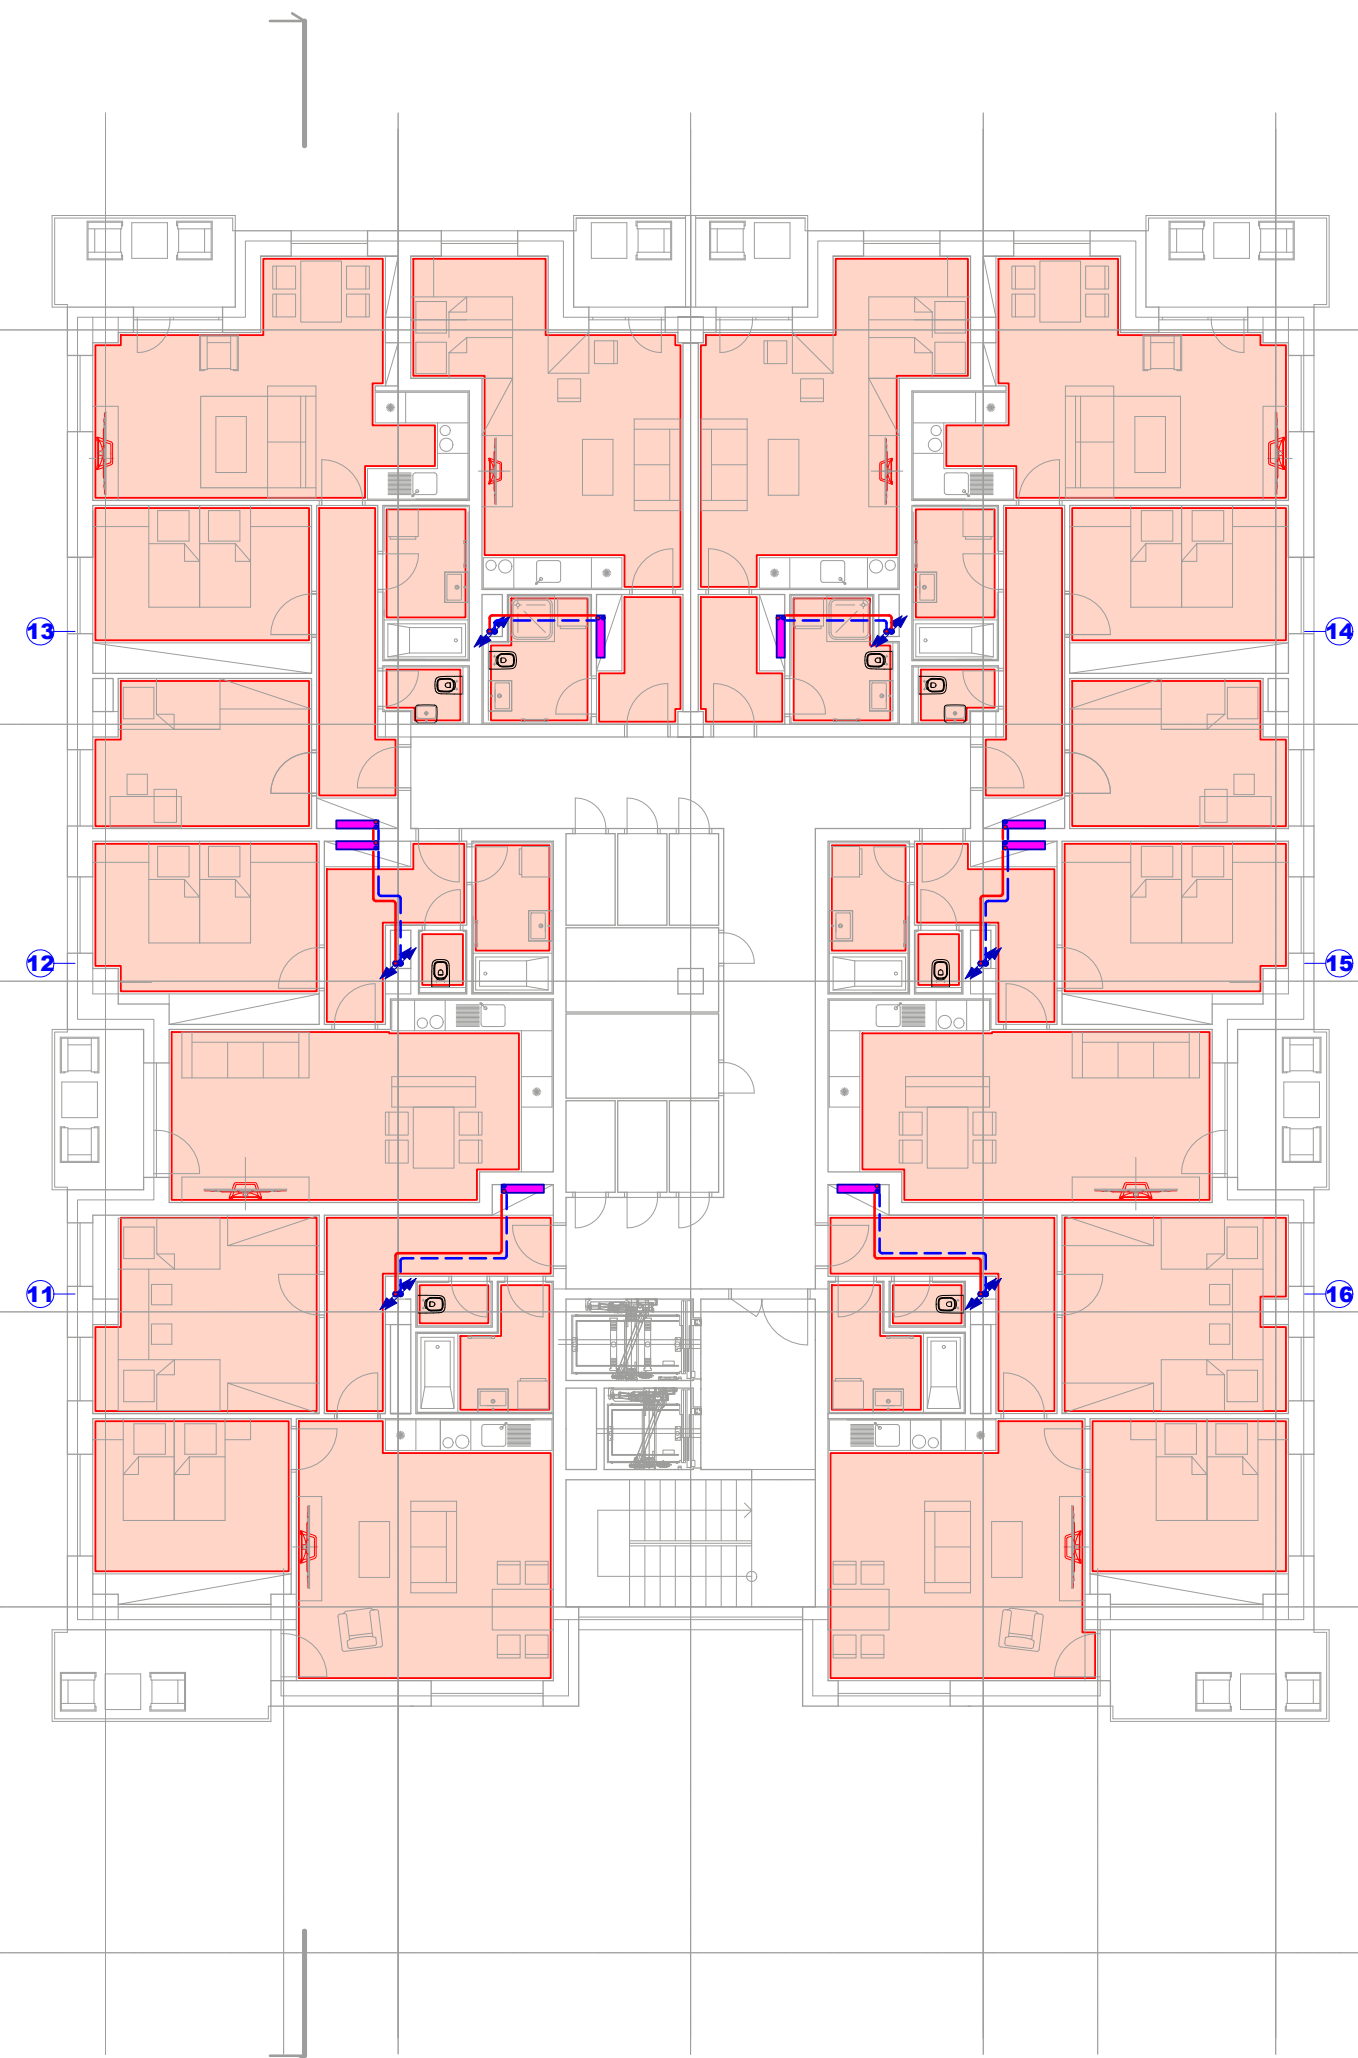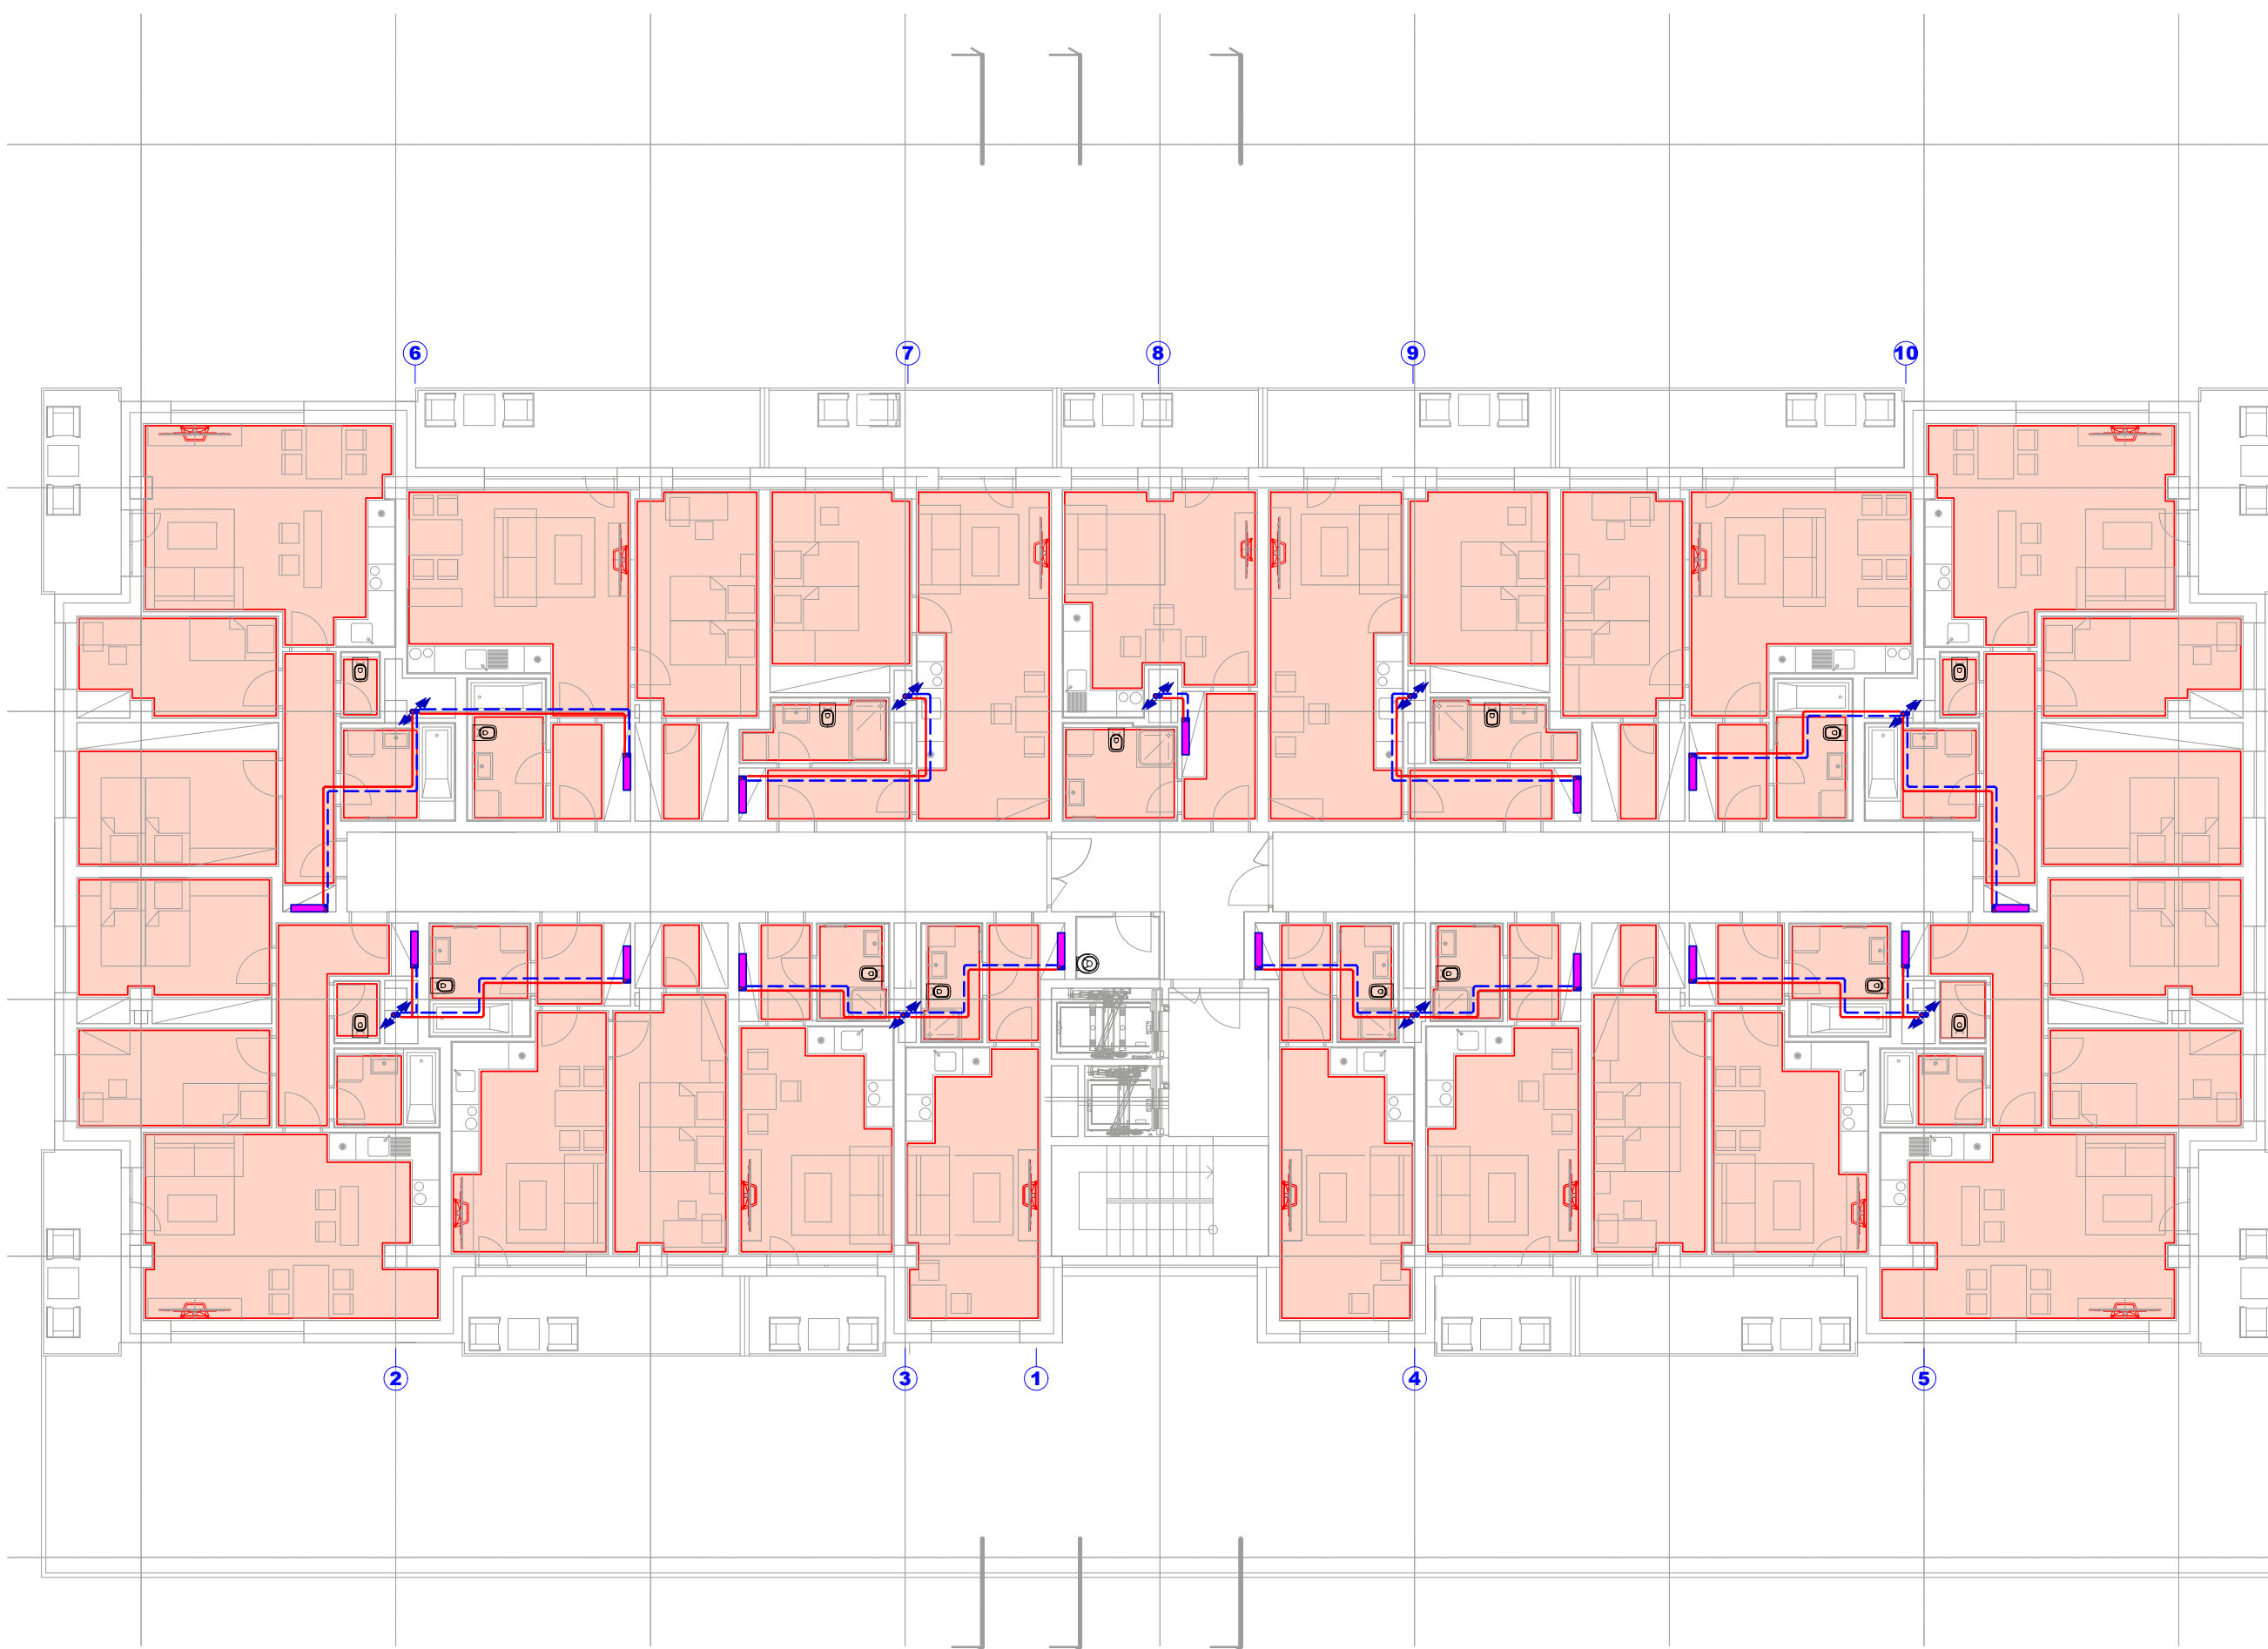


LEGENDA POTRUBÍ :

- NAVRHOVANÉ ROZVODY TOPNÉ VODY – Cu/OCELOVÉ POTRUBÍ (50°C) – VEDENO V INSTALAČNÍCH ŠACHTÁCH, STĚNÁCH, POPŘ. PODLAHÁCH
- NAVRHOVANÉ ROZVODY VRÁTNÉ VODY – Cu/OCELOVÉ POTRUBÍ (40°C) – VEDENO V INSTALAČNÍCH ŠACHTÁCH, STĚNÁCH, POPŘ. PODLAHÁCH
- NAVRHOVANÉ ROZVODY TOPNÉ VODY – Cu/OCELOVÉ POTRUBÍ (50°C) – VEDENO V PODHLEDU 1.PP A 1.NP
- NAVRHOVANÉ ROZVODY VRÁTNÉ VODY – Cu/OCELOVÉ POTRUBÍ (40°C) – VEDENO V PODHLEDU 1.PP A 1.NP

LEGENDA ZAŘÍZENÍ :


- PL K** PLYNOVÝ KOTEL
- ZOV** ZASOBNÍKOVÝ OHŘÍVAČ VODY 1500l
- DOT (V.)** DESKOVÉ OTOPNÉ TĚLESO (VÝŠKA TĚLES A)
- ŽOT (Š.)** ŽEBŘÍKOVÉ OTOPNÉ TĚLESO (ŠÍŘKA TĚLES A)
- HRANICE JEDNOTLIVÝCH SMÝČEK PODLAHOVÉHO VYTÁPĚNÍ
- ROZDĚLOVAČ PODLAHOVÉHO VYTÁPĚNÍ VČ. MĚŘICÍU TEPLA

cca 240kW
-13°C

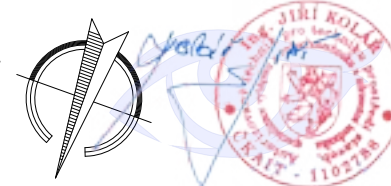

ZODPOVĚDNÝ PROJEKTANT Ing. Jiří Kolář	VYPRACOVAL Tomáš Keppert	TZB PROJEKT Ing. Jiří Kolář, Anselm 121, Suchbátka-Zábrdov +420 777 230 245 - kolar@tzb-projekt.eu www.tzb-projekt.eu
STAVBA BYTOVÝ KOMPLEX SORINA	MÍSTO STAVBY Kat. úz. Hodonín parc. č. 8029/1, 20569/7, 20569/30, 20569/12, 20569/38, 2775	FORMÁT A1
INVESTOR CMC for Group a.s., P. Jilemnického 3650/8, 695 01 Hodonín	VÝKRES PŮDORYS 7.NP	STUPEŇ PD DSP
PROFESE D.1.1.4.3 ÚSTŘEDNÍ VYTÁPĚNÍ	MĚŘITVO 1:100	DATA květen 2025
		ČÍSLO VÝKRESU 2094-2025-D.328

Sorina Kanalizace - 1. PP

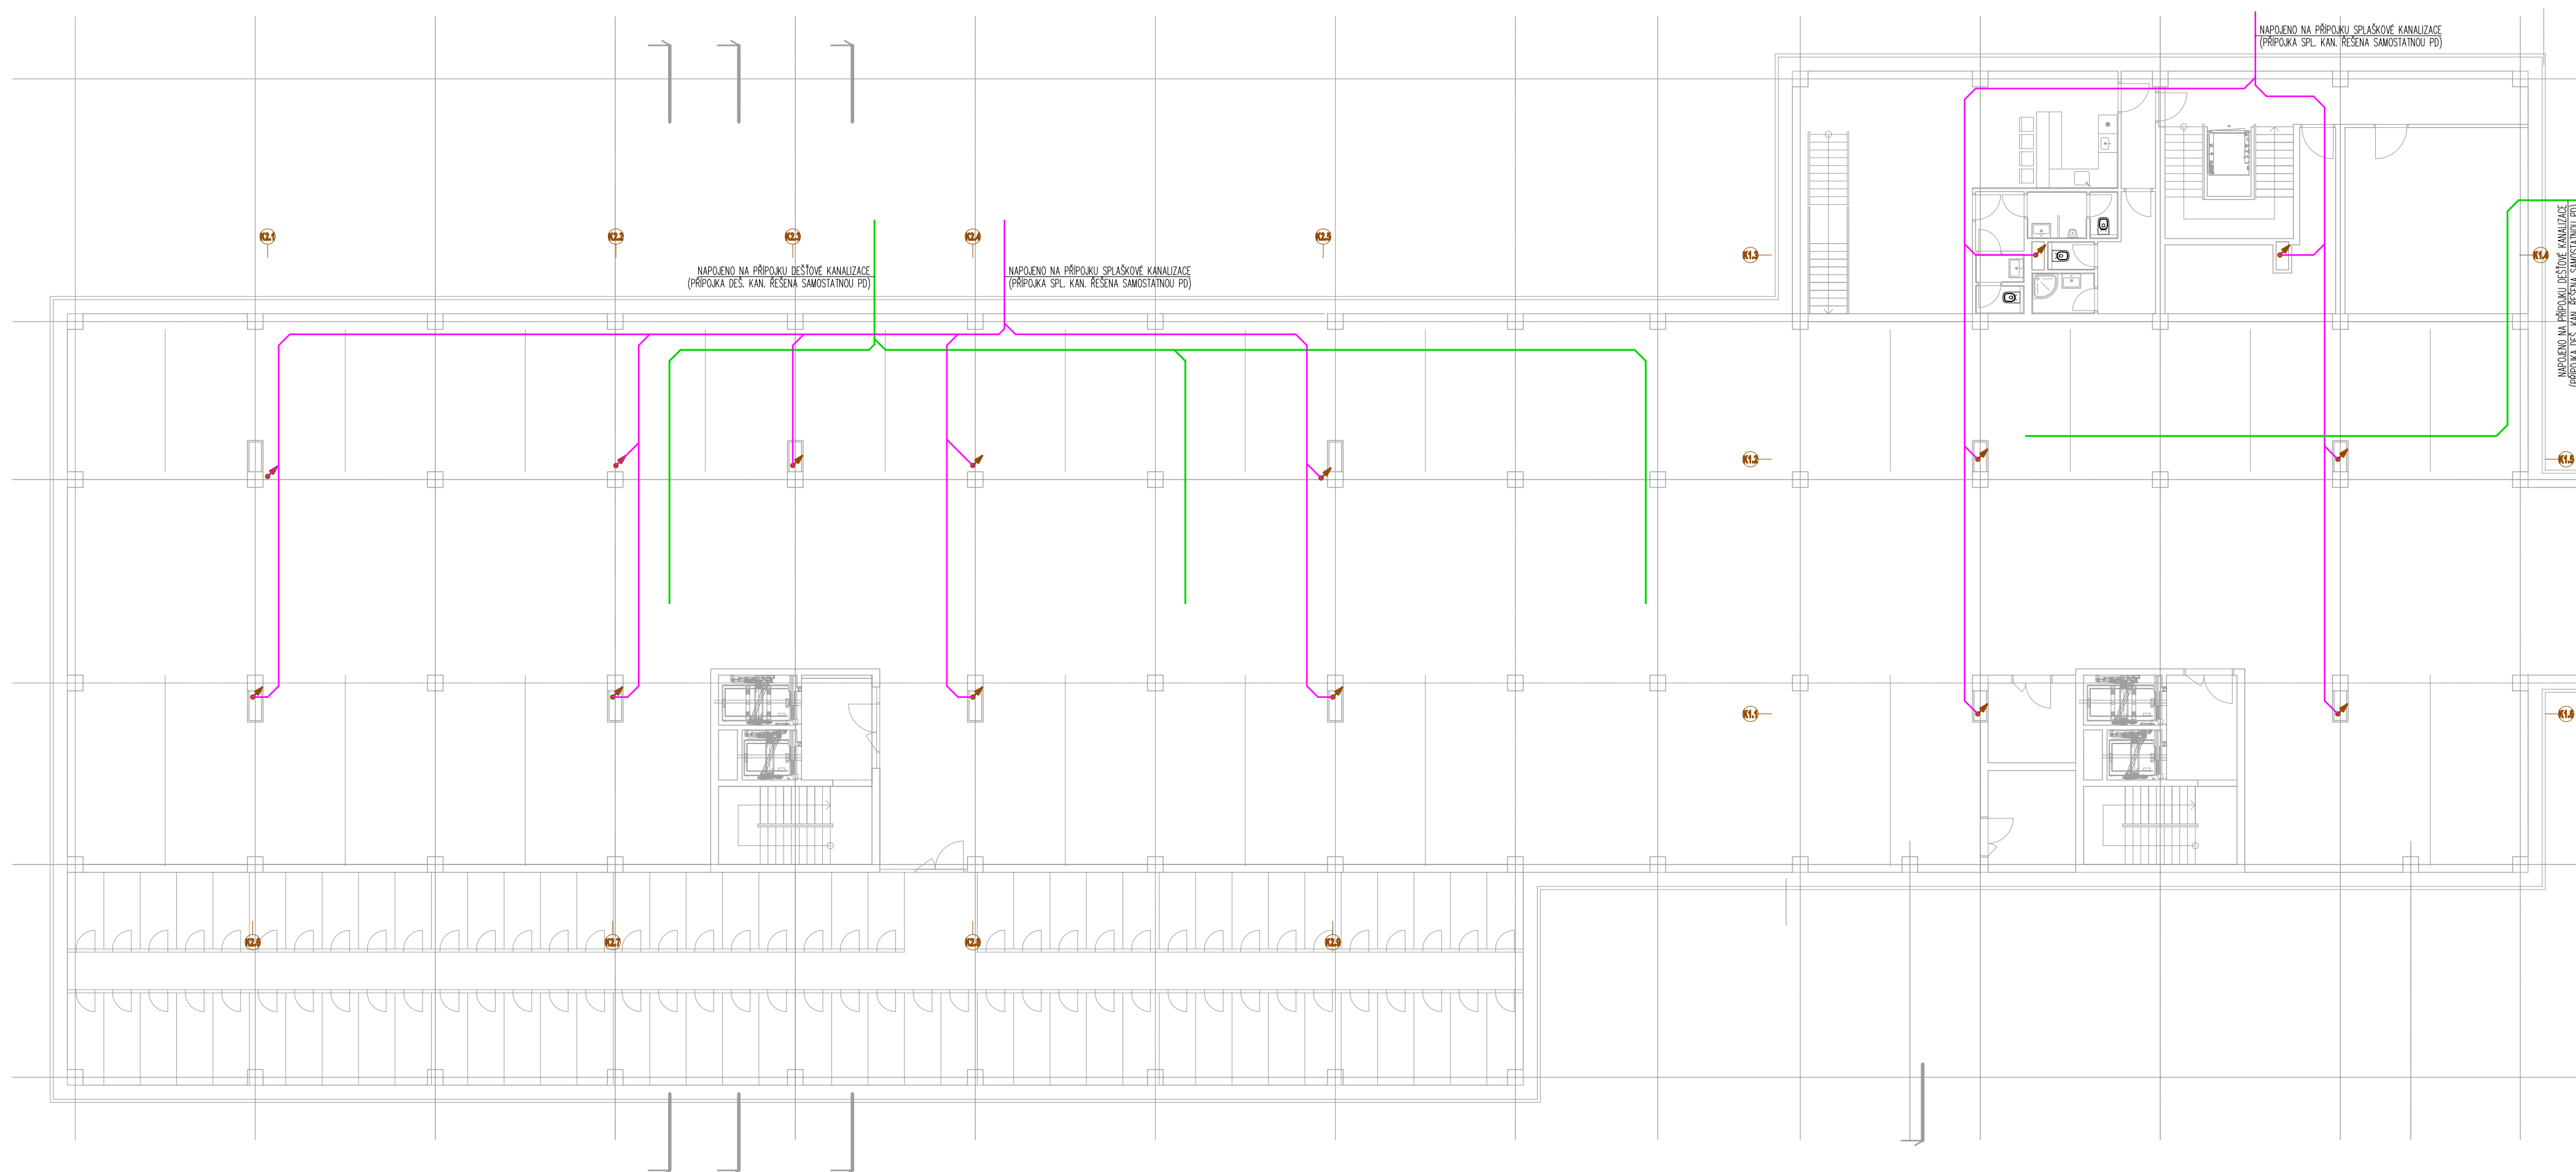

ZAŘIZOVACÍ PŘEDMĚTY:

U - UMÝVADLO

- 1x UMÝVADLOVÁ SMĚŠOVACÍ BATERIE STOJÁNKOVÁ PÁKOVÁ
- 2x KULOVÝ KOHOUT ROHOVÝ 1/2"x3/8"
- 2x PANCEROVÁ HADICE 3/8" DL.500mm
- 1x LÁHOVÝ SIFON S ODTOKOVÝM VENTILEM CLICK CLACK

WC - ZÁVĚSNÝ KLOZET S HLUB. SPLACH.

- 1x UNIVERZÁLNÍ MONTÁŽNÍ MODUL VČ. OVLÁDACÍ DESKY
- 1x WC SEDÁTKO
- 1x KULOVÝ KOHOUT ROHOVÝ 1/2"x3/8"(SOUČÁST ZÁVĚSNÉHO MODULU)

VL - VÝLEVKVA S MŘÍŽKOU BÍLÁ

- 1x MONTÁŽNÍ MODUL VČ. OVLÁDACÍ DESKY (PRO SPLACHOVÁNÍ)
- 1x MANŽETA PRO PŘIPOJENÍ VÝLEVKY
- 1x NÁSTĚNNÁ PÁKOVÁ BATERIE VÝLEVKOVÁ

D - DŘEZ KUCHYŇSKÝ NEREZOVÝ S ODKAPEM

- 1x DŘEZOVÁ SMĚŠOVACÍ BATERIE STOJÁNKOVÁ PÁKOVÁ
- 2x KULOVÝ KOHOUT ROHOVÝ 1/2"x3/8"
- 2x PANCEROVÁ HADICE 3/8" DL.500mm
- 1x LÁHOVÝ SIFON DŘEZOVÝ S ODTOKOVÝM VENTILEM

Ps - PISOÁR S RADAROVÝM SPLACHOVÁNÍM

- 1x SIFON PISOÁROVÝ
- 1x KULOVÝ KOHOUT ROHOVÝ 1/2"x3/4"
- 1x PANCEROVÁ HADICE 1/2" DL.500mm

S - SPRCHA


- 1x SPRCHOVÝ PODLAHOVÝ ŽLAB
- 1x NÁSTĚNNÁ SMĚŠOVACÍ BATERIE SPRCHOVÁ VČ. SPRCH. SETU

V - VANA

- 1x VANOVÝ SIFON
- 1x NÁSTĚNNÁ SMĚŠOVACÍ BATERIE VANOVÁ VČ. SPRCH. SETU

LEGENDA POTRUBÍ :

- ROZVODY SPLAŠKOVÉ KANALIZACE (HT POTRUBÍ) – POTRUBÍ VEDENO VE STĚNÁCH, PŘEDSTĚNÁCH V RÁMCI PODLAŽÍ
- ROZVODY SPLAŠKOVÉ KANALIZACE (HT POTRUBÍ) – POTRUBÍ V PODHLEDU POD STROPEM V RÁMCI PODLAŽÍ
- ROZVODY SPLAŠKOVÉ KANALIZACE (KG POTRUBÍ) – SVODNÉ POTRUBÍ VEDENO POD STROPEM 1.PP
- ROZVODY DEŠŤOVÉ KANALIZACE (HT POTRUBÍ) – POTRUBÍ VEDENO VE STĚNÁCH, PŘEDSTĚNÁCH V RÁMCI PODLAŽÍ
- ROZVODY DEŠŤOVÉ KANALIZACE (KG POTRUBÍ) – SVODNÉ POTRUBÍ VEDENO POD STROPEM 1.PP

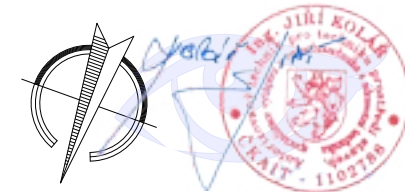

ZODPOVĚDNÝ PROJEKTANT Ing. Jiří Kolář		VYPRACOVAL Tomáš Keppert		TZB PROJEKT Ing. Jiří Kolář, Anenská 121, Bohumín-Zábělá +420 777 230 245 – kolar@tzb-projekt.eu www.tzb-projekt.eu	
STAVBA MÍSTO STAVBY		BYTOVÝ KOMPLEX SORINA ul. 62. Hrdinův parc. č. 8029/1, 2060/7, 2060/8, 2060/12, 2060/20, 2775			
INVESTOR		CMC for Group a.s., P. Jilemnického 3650/8, 695 01 Hodonín			
VÝKRES PROJESE		PŮDORYS 1.PP - KANALIZACE D.1.1.A.2 ZDRAVOTNICKÁ			

Sorina Kanalizace - 1. NP



ZAŘIZOVACÍ PŘEDMĚTY:

U - UMÝVADLO

- 1x UMÝVADLOVÁ SMĚŠOVACÍ BATERIE STOJÁNKOVÁ PAKOVÁ
- 2x KULOVÝ KOHOUT ROHOVÝ 1/2"x3/8"
- 2x PANCÉŘOVÁ HADICE 3/8" DL.500mm
- 1x LÁHVOVÝ SIFON S ODTOKOVÝM VENTILEM CLICK CLACK

WC - ZÁVĚSNÝ KLOZET S HLUB. SPLACH.

- 1x UNIVERZÁLNÍ MONTÁŽNÍ MODUL VČ. OVLADACÍ DESKY
- 1x WC SEDÁTKO
- 1x KULOVÝ KOHOUT ROHOVÝ 1/2"x3/8"(SOUČÁST ZÁVĚSNÉHO MODULU)

VL - VÝLEVKVA S MÁLKOU BÍLÁ

- 1x MONTÁŽNÍ MODUL VČ. OVLADACÍ DESKY (PRO SPLACHOVÁNÍ)
- 1x MANŽETA PRO PŘIPOJENÍ VÝLEVKY
- 1x NÁSTĚNNÁ PAKOVÁ BATERIE VÝLEVKOVÁ

D - DŘEZ KUCHYŇSKÝ NEREZOVÝ S ODKAPEM

- 1x DŘEZOVÁ SMĚŠOVACÍ BATERIE STOJÁNKOVÁ PAKOVÁ
- 2x KULOVÝ KOHOUT ROHOVÝ 1/2"x3/8"
- 2x PANCÉŘOVÁ HADICE 3/8" DL.500mm
- 1x LÁHVOVÝ SIFON DŘEZOVÝ S ODTOKOVÝM VENTILEM

Ps - PISOÁR S RADAROVÝM SPLACHOVÁNÍM

- 1x SIFON PISOÁROVÝ
- 1x KULOVÝ KOHOUT ROHOVÝ 1/2"x3/4"
- 1x PANCÉŘOVÁ HADICE 1/2" DL.500mm

S - SPRCHA

- 1x SPRCHOVÝ PODLAHOVÝ ŽLAB
- 1x NÁSTĚNNÁ SMĚŠOVACÍ BATERIE SPRCHOVÁ VČ. SPRCH. SETU

V - VANA

- 1x VANOVÝ SIFON
- 1x NÁSTĚNNÁ SMĚŠOVACÍ BATERIE VANOVÁ VČ. SPRCH. SETU

LEGENDA POTRUBÍ :


- ROZVODY SPLAŠKOVÉ KANALIZACE (HT POTRUBÍ) - POTRUBÍ VEDENO VE STĚNÁCH, PŘEDSTĚNÁCH V RÁMCI PODLAŽÍ
- ROZVODY SPLAŠKOVÉ KANALIZACE (HT POTRUBÍ) - POTRUBÍ V PODHLEDU POD STROPEM V RÁMCI PODLAŽÍ
- ROZVODY SPLAŠKOVÉ KANALIZACE (KG POTRUBÍ) - SVODNÉ POTRUBÍ VEDENO POD STROPEM 1.PP
- ROZVODY DEŠŤOVÉ KANALIZACE (HT POTRUBÍ) - POTRUBÍ VEDENO VE STĚNÁCH, PŘEDSTĚNÁCH V RÁMCI PODLAŽÍ
- ROZVODY DEŠŤOVÉ KANALIZACE (KG POTRUBÍ) - SVODNÉ POTRUBÍ VEDENO POD STROPEM 1.PP



ZODPOVĚDNÝ PROJEKTANT Ing. Jiří Kolář		VYPRACOVAL Tomáš Keppert	TZB PROJEKT Ing. Jiří Kolář, Anenské 121, Bohumín-Zábělá +420 777 230 245 - kolar@tzb-projekt.eu www.tzb-projekt.eu		
STAVBA MÍSTO STAVBY	BYTOVÝ KOMPLEX SORINA ul. 12. Hodonín parc. č. 9025/1, 2056/07, 2056/08, 2056/12, 2056/09, 27/05			FORMÁT STUPEŇ PD DATUM MĚŘITKO	A1 DSP květen 2025 1:100
INVESTOR	CMC for Group a.s., P. Jilemnického 365/08, 695 01 Hodonín			ČÍSLO VÝKRESU 2694-2025-D.230	
VÝKRES PROJESE	PŮDORYS 1.NP - KANALIZACE D.1.1.4.2 ZDRAVOTECHNIKA				

Sorina

Kanalizace - 2. NP

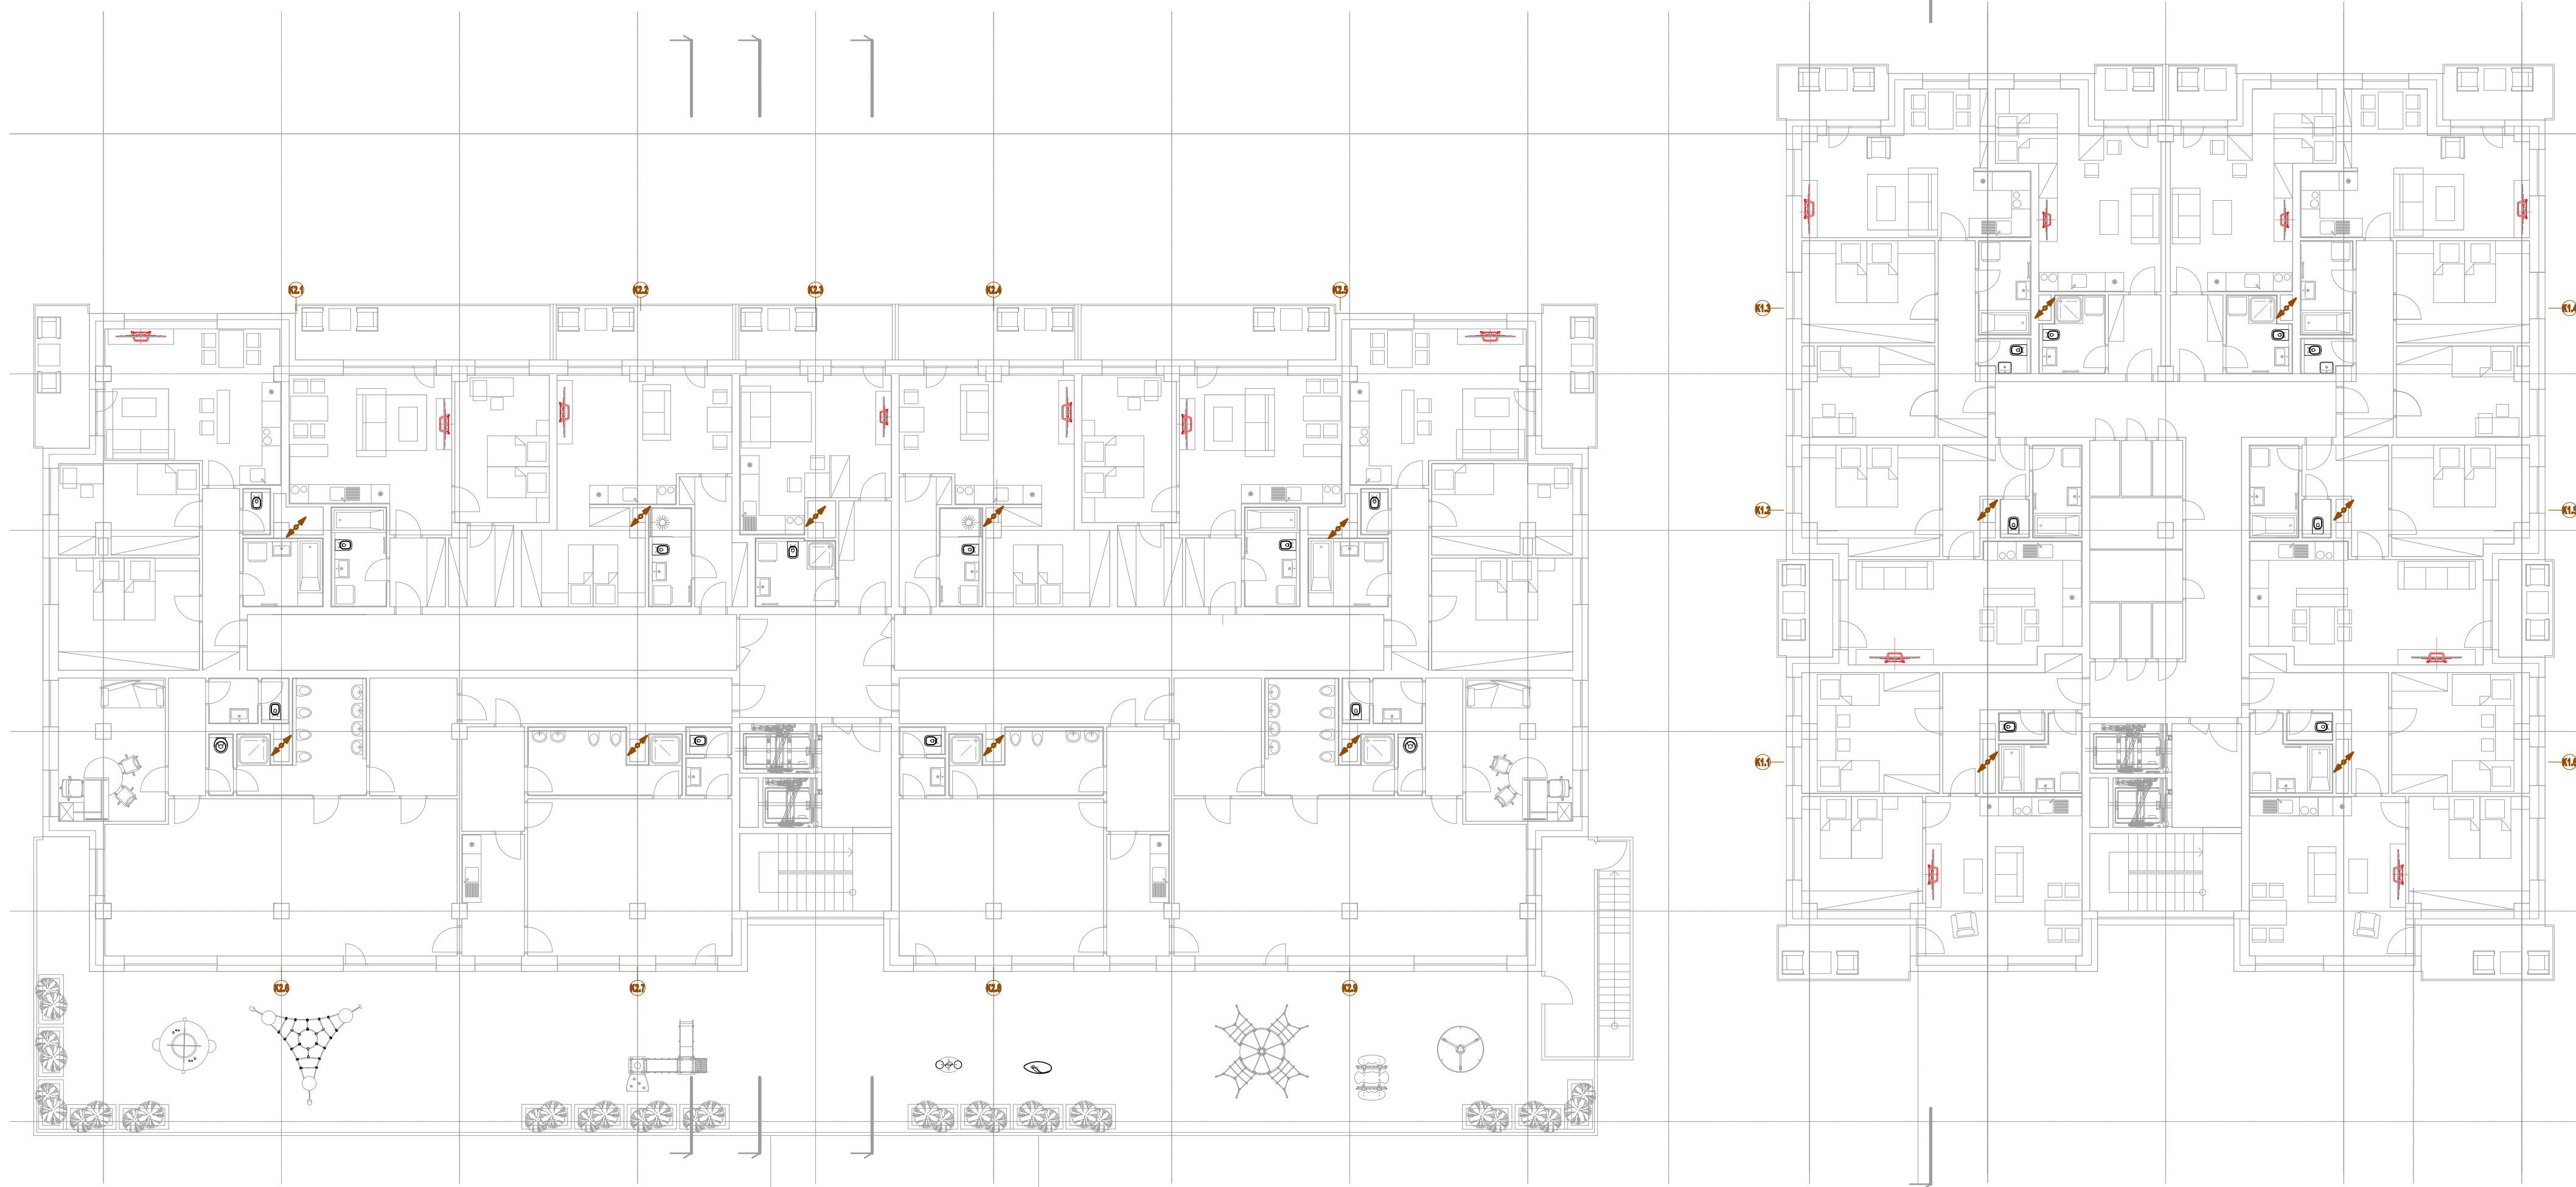

ZAŘIZOVACÍ PŘEDMĚTY:

U - UMÝVADLO

- 1x UMÝVADLOVÁ SMĚŠOVACÍ BATERIE, STOJÁNKOVÁ PAKOVÁ
- 2x KULOVÝ KOHOUT ROHOVÝ 1/2"x3/8"
- 2x PANCEROVÁ HADICE 3/8" DL.500mm
- 1x LÁHVOVÝ SIFON S. ODTOKOVÝM VENTILEM CLICK CLACK

WC - ZÁVĚSNÝ KLOZET S HLUB. SPLACH.

- 1x UNIVERZÁLNÍ MONTÁŽNÍ MODUL VČ. OVLADACÍ DESKY
- 1x WC SEDÁTKO
- 1x KULOVÝ KOHOUT ROHOVÝ 1/2"x3/8"(SOUČÁST ZÁVĚSNÉHO MODULU)

VL - VÝLEVKÁ S MĚŘÍKOU BÍLÁ

- 1x MONTÁŽNÍ MODUL VČ. OVLADACÍ DESKY (PRO SPLACHOVÁNÍ)
- 1x MANŽETA PRO PŘÍPOJENÍ VÝLEVKY
- 1x NÁSTĚNNÁ PAKOVÁ BATERIE VÝLEVKOVÁ

D - DŘEZ KUCHYŤRSKÝ NEREZOVÝ S ODKAPEM

- 1x DŘEZOVÁ SMĚŠOVACÍ BATERIE, STOJÁNKOVÁ PAKOVÁ
- 2x KULOVÝ KOHOUT ROHOVÝ 1/2"x3/8"
- 2x PANCEROVÁ HADICE 3/8" DL.500mm
- 1x LÁHVOVÝ SIFON DŘEZOVÝ S ODTOKOVÝM VENTILEM

Ps - PISOÁR S RADAROVÝM SPLACHOVÁNÍM

- 1x SIFON PISOÁROVÝ
- 1x KULOVÝ KOHOUT ROHOVÝ 1/2"x3/4"
- 1x PANCEROVÁ HADICE 1/2" DL.500mm

S - SPRCHA


- 1x SPRCHOVÝ PODLAHOVÝ ŽLAB
- 1x NÁSTĚNNÁ SMĚŠOVACÍ BATERIE SPRCHOVÁ VČ. SPRCH. SETU

V - VANA

- 1x VÁNOVÝ SIFON
- 1x NÁSTĚNNÁ SMĚŠOVACÍ BATERIE VÁNOVÁ VČ. SPRCH. SETU

LEGENDA POTRUBÍ :


- ROZVODY SPLAŠKOVÉ KANALIZACE (HT POTRUBÍ) - POTRUBÍ VEDENO VE STĚNÁCH, PŘEDSTĚNÁCH V RÁMCI PODLAŽÍ
- ROZVODY SPLAŠKOVÉ KANALIZACE (HT POTRUBÍ) - POTRUBÍ V PODHLAVÍ POD STROPEM V RÁMCI PODLAŽÍ
- ROZVODY SPLAŠKOVÉ KANALIZACE (KG POTRUBÍ) - SVODNÉ POTRUBÍ VEDENO POD STROPEM 1.PP
- ROZVODY DEŠŤOVÉ KANALIZACE (HT POTRUBÍ) - POTRUBÍ VEDENO VE STĚNÁCH, PŘEDSTĚNÁCH V RÁMCI PODLAŽÍ
- ROZVODY DEŠŤOVÉ KANALIZACE (KG POTRUBÍ) - SVODNÉ POTRUBÍ VEDENO POD STROPEM 1.PP

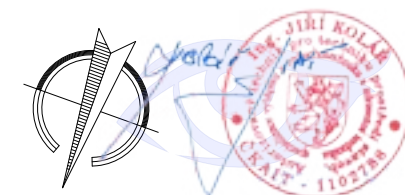

ZODPOVĚDNÝ PROJEKTANT Ing. Jiří Kolář		VYPRACOVAL Tomáš Keppert		TZB PROJEKT Ing. Jiří Kolář, Anenské 121, Bohumín-Zábělá 463 077 230 245 - kolar@tzb-projekt.eu www.tzb-projekt.eu	
STAVBA MÍSTO STAVBY	BYTOVÝ KOMPLEX SORINA Kat. č. Hodonín parc. č. 8023/1, 2090/7, 2090/10, 2090/12, 2090/18, 2775				
INVESTOR	CMC for Group a.s., P. Jilemnického 38508, 695 01 Hodonín				
VÝKRES PROJESE	PŮDORYS 2.NP - KANALIZACE D.1.1.4.2 ZPRÁVOTECHNIKA				
	FORMÁT STUPEŇ PD DATUM MĚŘÍTKO		A1 DSP květen 2025 1:100 ČÍSLO VÝKRESU		
			2694-2025-D.231		

Sorina

Kanalizace - 3 - 6. NP

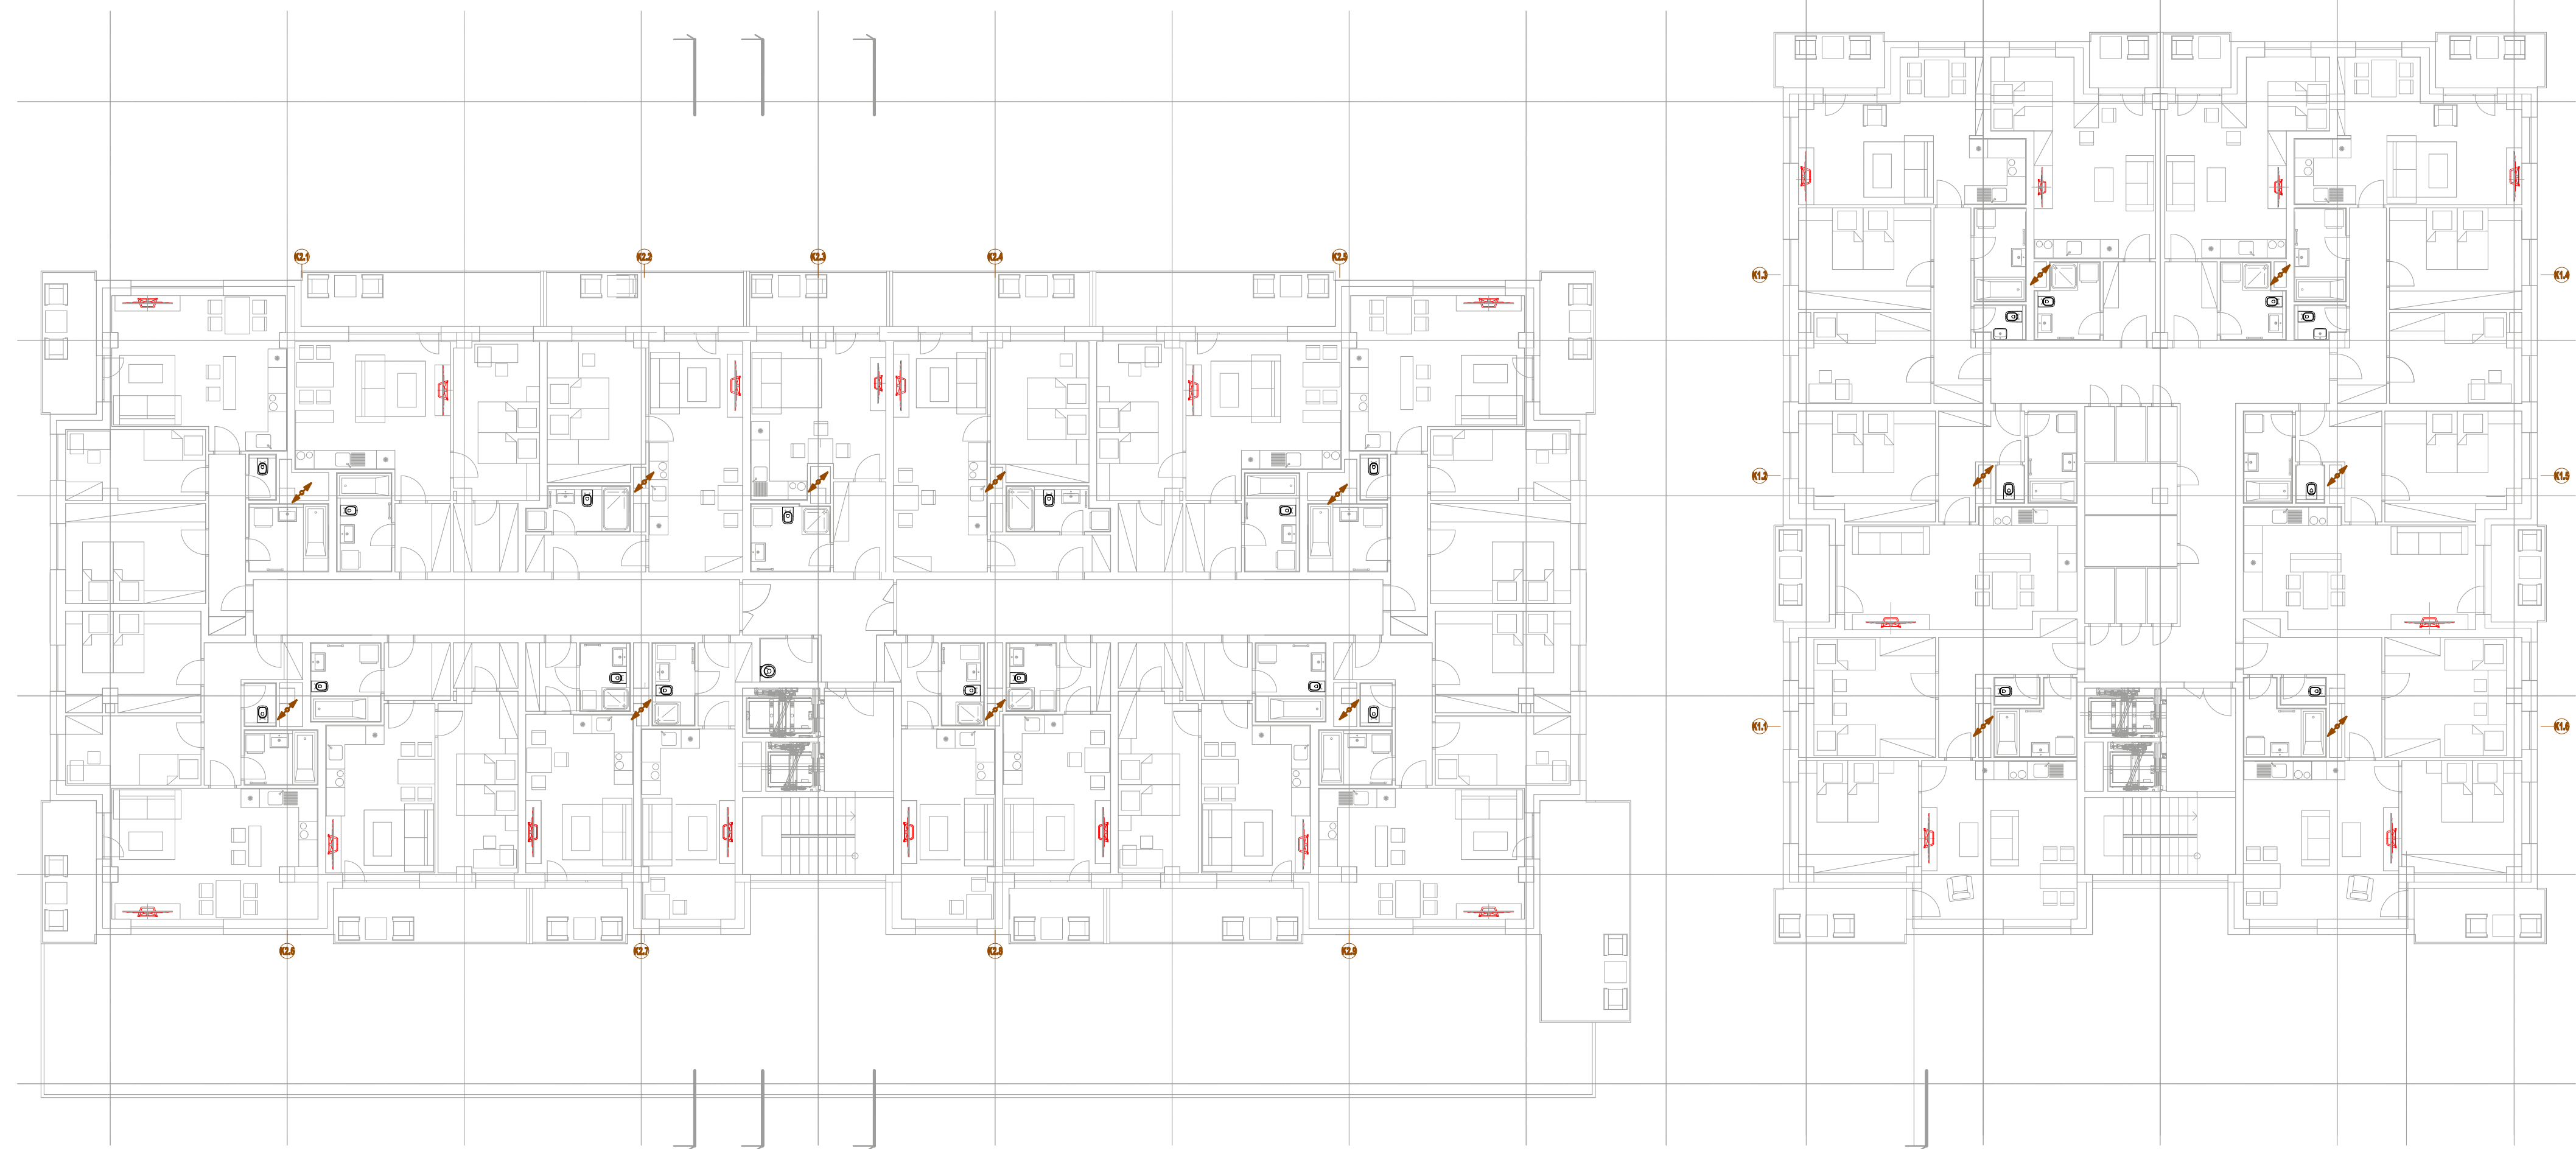

ZAŘIZOVACÍ PŘEDMĚTY:

U - UMÝVADLO

- 1x UMÝVADLOVÁ SMĚŠOVACÍ BATERIE STOJANKOVÁ PÁKOVÁ
- 2x KULOVÝ KOHOUT ROHOVÝ 1/2"x3/8"
- 2x PANCEROVÁ HADICE 3/8" DL.500mm
- 1x LÁHOVÝ SIFON S ODTOKOVÝM VENTILEM CLICK CLACK

WC - ZÁVĚSNÝ KLOZET S HLUB. SPLACH.

- 1x UNIVERZÁLNÍ MONTÁŽNÍ MODUL VČ. OVLÁDACÍ DESKY
- 1x WC SEDÁTKO
- 1x KULOVÝ KOHOUT ROHOVÝ 1/2"x3/8"(SOUČÁST ZÁVĚSNEHO MODULU)

VL - VÝLEVKVA S MŘÍŽKOU BÍLÁ

- 1x MONTÁŽNÍ MODUL VČ. OVLÁDACÍ DESKY (PRO SPLACHOVÁNÍ)
- 1x MANŽETA PRO PŘIPOJENÍ VÝLEVKY
- 1x NÁSTĚNNÁ PÁKOVÁ BATERIE VÝLEVKOVÁ

D - DŘEZ KUCHYŔSKÝ NEREZOVÝ S ODKAPEM

- 1x DŘEZOVÁ SMĚŠOVACÍ BATERIE STOJANKOVÁ PÁKOVÁ
- 2x KULOVÝ KOHOUT ROHOVÝ 1/2"x3/8"
- 2x PANCEROVÁ HADICE 3/8" DL.500mm
- 1x LÁHOVÝ SIFON DŘEZOVÝ S ODTOKOVÝM VENTILEM

Ps - PISOÁR S RADAROVÝM SPLACHOVÁNÍM

- 1x SIFON PISOÁROVÝ
- 1x KULOVÝ KOHOUT ROHOVÝ 1/2"x3/4"
- 1x PANCEROVÁ HADICE 1/2" DL.500mm

S - SPRCHA

- 1x SPRCHOVÝ PODLAHOVÝ ŽLAB
- 1x NÁSTĚNNÁ SMĚŠOVACÍ BATERIE SPRCHOVÁ VČ. SPRCH. SETU

V - VANA


- 1x VANOVÝ SIFON
- 1x NÁSTĚNNÁ SMĚŠOVACÍ BATERIE VANOVÁ VČ. SPRCH. SETU

LEGENDA POTRUBÍ :

- ROZVODY SPLAŠKOVÉ KANALIZACE (HT POTRUBÍ) – POTRUBÍ VEDENO VE STĚNÁCH, PŘEDSTĚNÁCH V RÁMCI PODLAŽÍ
- ROZVODY SPLAŠKOVÉ KANALIZACE (HT POTRUBÍ) – POTRUBÍ V PODHLEDU POD STROPEM V RÁMCI PODLAŽÍ
- ROZVODY SPLAŠKOVÉ KANALIZACE (KG POTRUBÍ) – SVODNÉ POTRUBÍ VEDENO POD STROPEM 1.PP
- ROZVODY DEŠŤOVÉ KANALIZACE (HT POTRUBÍ) – POTRUBÍ VEDENO VE STĚNÁCH, PŘEDSTĚNÁCH V RÁMCI PODLAŽÍ
- ROZVODY DEŠŤOVÉ KANALIZACE (KG POTRUBÍ) – SVODNÉ POTRUBÍ VEDENO POD STROPEM 1.PP



ZODPOVĚDNÝ PROJEKTANT Ing. Jiří Kolář	VYPRACOVAL Tomáš Keppert	TSB PROJEKT Ing. Jiří Kolář, Anenská 121, Bohumín-Zábělá 430 777 230 245 - kolar@tsb-projekt.eu www.tsb-projekt.eu
STAVBA MÍSTO STAVBY	BYTOVÝ KOMPLEX SORINA ul. dr. Hodonín parc. č. 802/91, 2069/01, 2069/12, 2069/20, 2775	FORMÁT STUPEŇ PD DATUM MĚŘITKO ČÍSLO VÝKRESU
INVESTOR	CMC for Group a.s., P. Jilemnického 3850/8, 695 01 Hodonín	A1 DSP květen 2025 1:100 2894-2025-D.232
VÝKRES PROFESIE	PŮDORYS 3.NP - KANALIZACE D.1.1.4.2 ZDRAVOTNICKÁ	

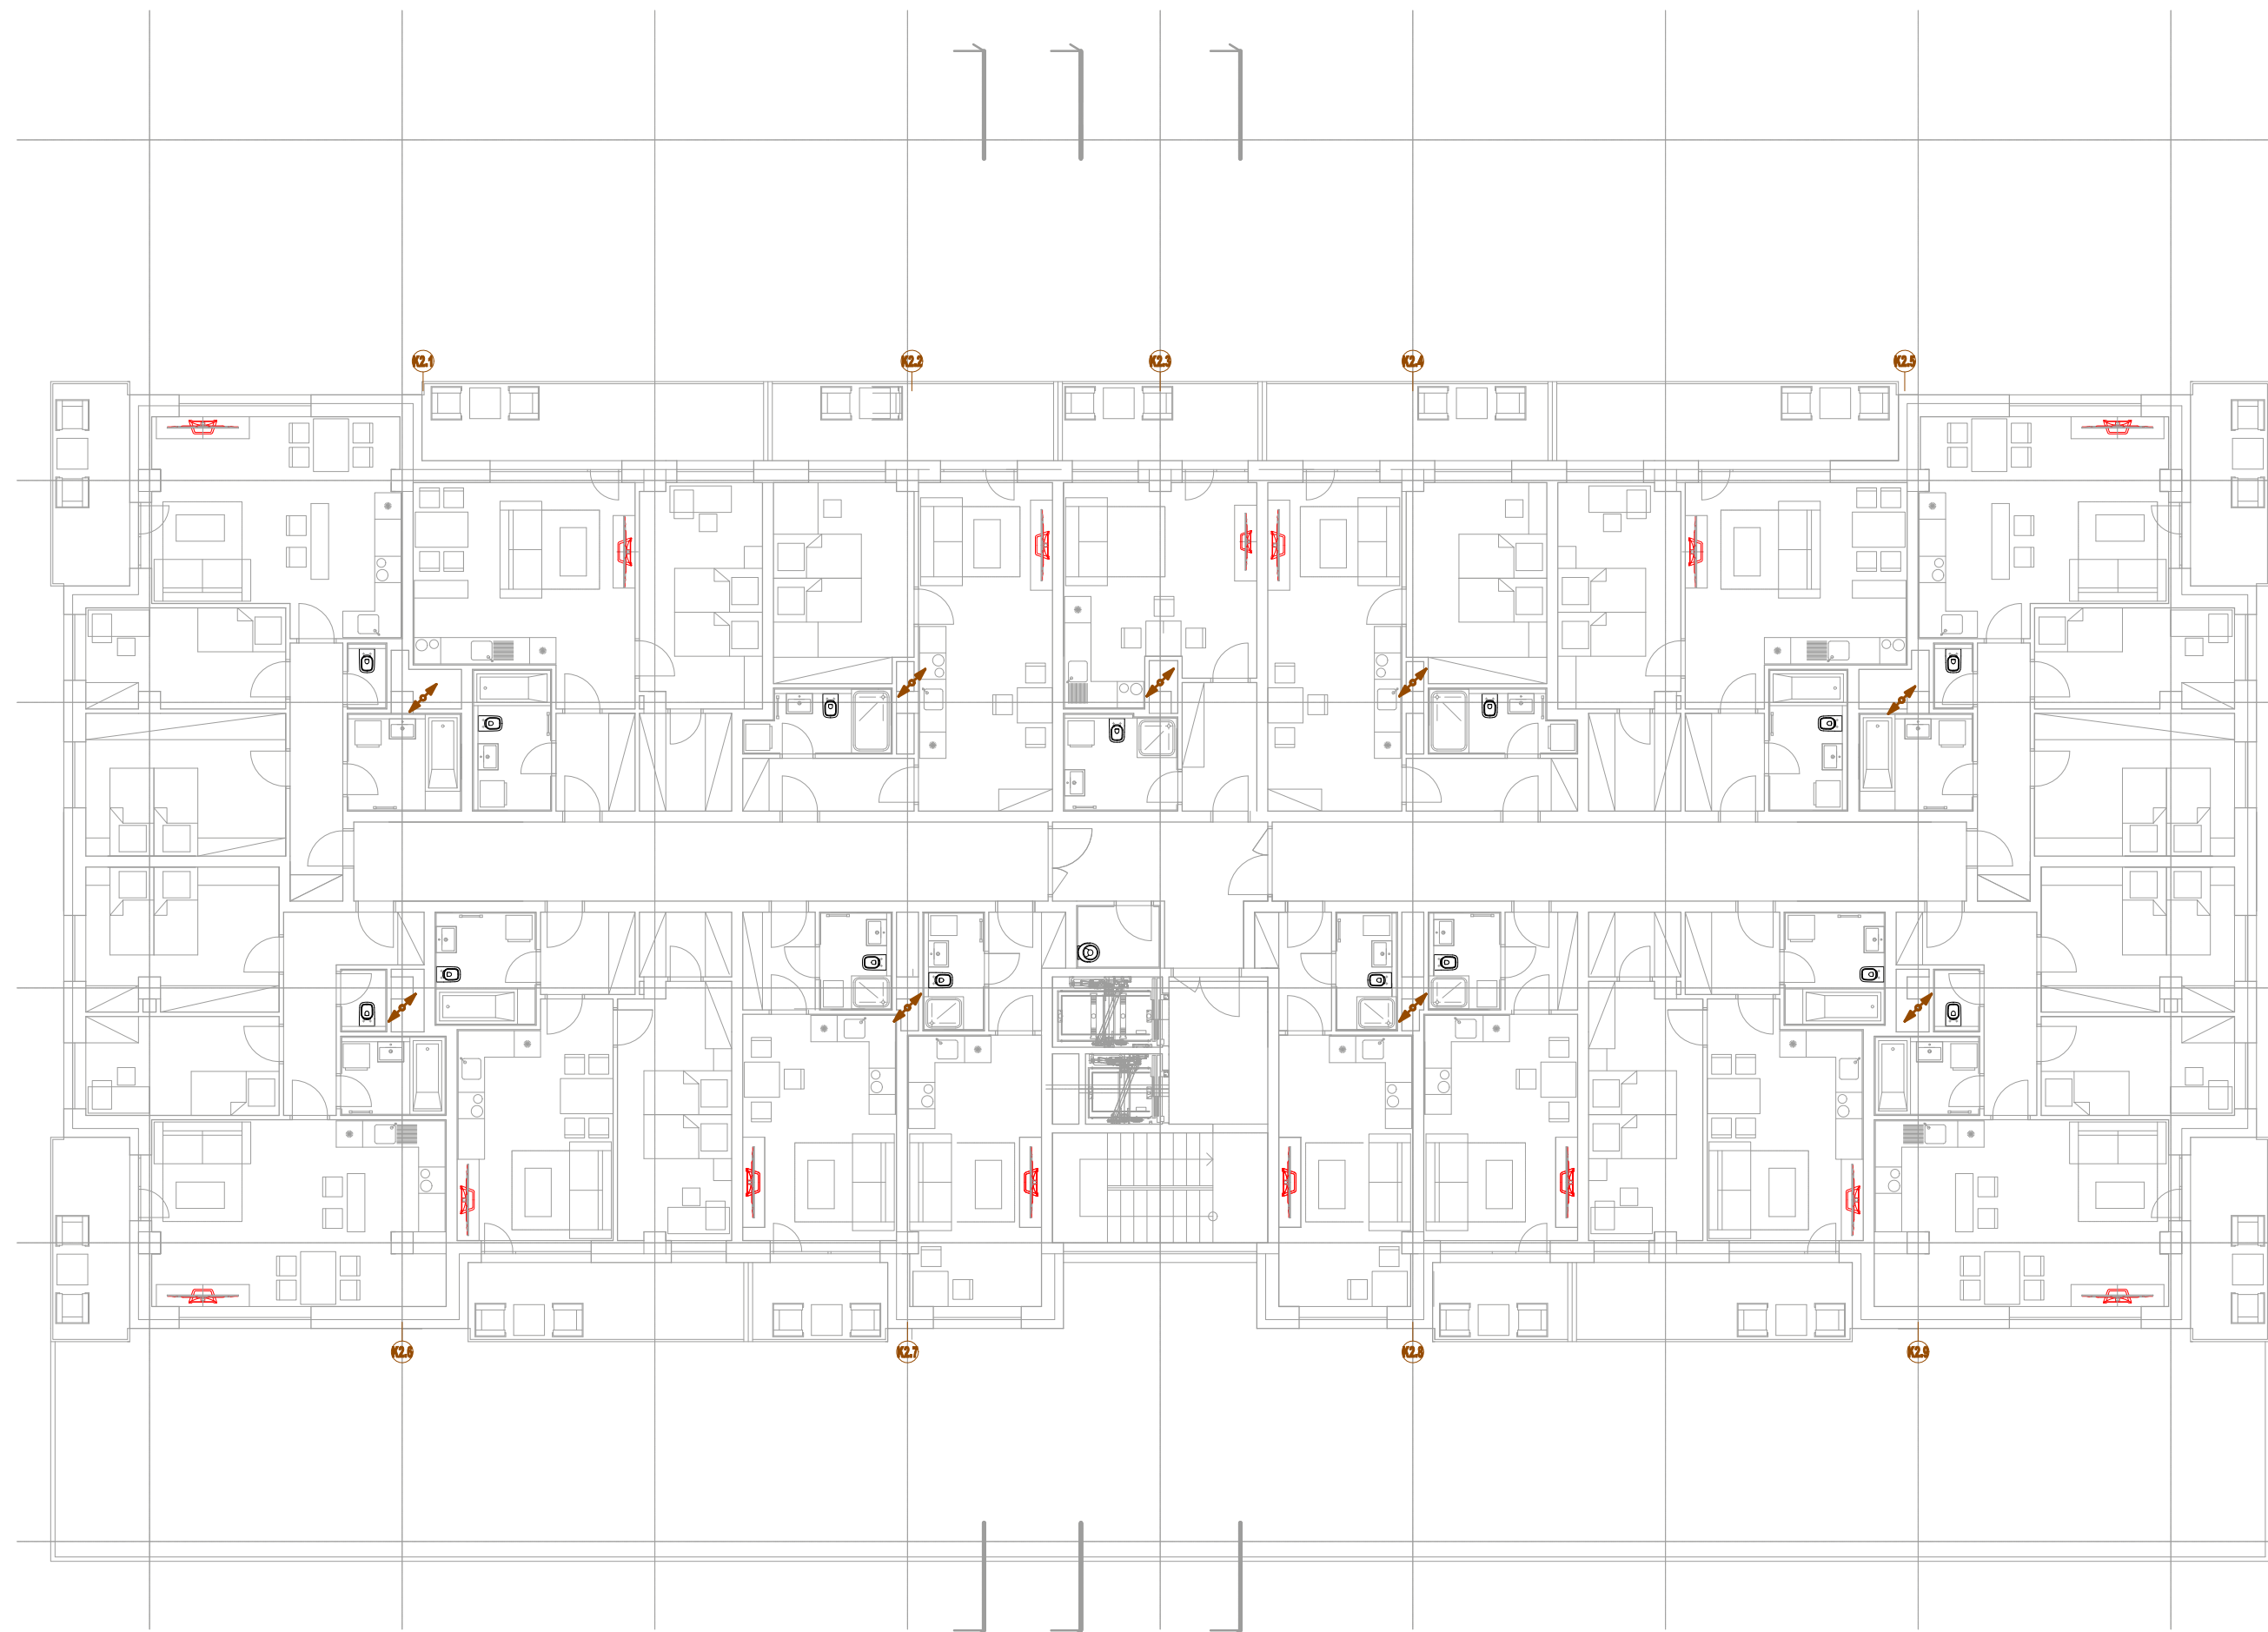

U - UMYVADLO

1x UMÝVADLOVÁ SMĚŠOVACÍ BATERIE STOJÁNKOVÁ PÁKOVÁ
2x KULOVÝ KOHOUT ROHOVÝ 1/2"x3/8"
2x PANCÉŘOVÁ HADICE 3/8" DL.500mm
1x LÁHVOVÝ SIFON S ODTOKOVÝM VENTILEM CLICK CLACK

1x UNIVERZÁLNÍ MONTÁŽNÍ MODUL VČ. OVLADACÍ DESKY

1x WC SEDÁTKO
1x KULOVÝ KOHOUT ROHOVÝ 1/2"x3/8"(SOUČÁST ZÁVĚSNÉHO MODULU)

VL - VÝLEVKVA S MŘÍŽKOU BÍLÁ
 1x MONTÁŽNÍ MODUL VČ. OVLÁDACÍ DESKY (PRO SPLACHOVÁNÍ)
 1x MANŽETA PRO PŘIPOJENÍ VÝLEVKY
 1x NÁSTĚNNÁ PÁKOVÁ BATERIE VÝLEVKOVÁ

1x DŘEZOVÁ SMĚŠOVACÍ BATERIE STOJÁNKOVÁ PÁKOVÁ

2x KULOVÝ KOHOUT ROHOVÝ 1/2"x3/8"
2x PANCĚŘOVÁ HADICE 3/8" DL.500mm
1x LÁHVOVÝ SIFON DŘEZOVÝ S ODTOKOVÝM VENTILEM

P3 - PISOÁR S RADAROVÝM SPLACHOVÁNÍM
 1x SIFON PISOÁROVÝ
 1x KULOVÝ KOHOUT ROHOVÝ 1/2"x3/4"
 1x PANCÉŘOVÁ HADICE 1/2" DL.500mm

1x SPRCHOVÝ PODLAHOVÝ ŽLAB

1x VANOVÝ SIFON


- ROZVODY SPÁŠKOVÉ KANALIZACE (HT POTRUBÍ) – POTRUBÍ VEDENO VE STĚNÁCH, PŘEDSTĚNÁCH V RÁMCI PODLAŽÍ
- ROZVODY SPÁŠKOVÉ KANALIZACE (HT POTRUBÍ) – POTRUBÍ V POKLADU POD STŘEPOU V RÁMCI PODLAŽÍ
- ROZVODY SPÁŠKOVÉ KANALIZACE (KG POTRUBÍ) – SVODNÉ POTRUBÍ VEDENO POD STŘEPOU 1.PP
- ROZVODY DEŠŤOVÉ KANALIZACE (HT POTRUBÍ) – POTRUBÍ VEDENO VE STĚNÁCH, PŘEDSTĚNÁCH V RÁMCI PODLAŽÍ
- ROZVODY DEŠŤOVÉ KANALIZACE (KG POTRUBÍ) – SVODNÉ POTRUBÍ VEDENO POD STŘEPOU 1.PP



ZODPOVEDNÝ PROJEKTANT Ing. Jirí Kolář	VYPRACOVAL Tomáš Keppert	 Ing. Jirí Kolář, Anenské 121, Bohumín-Záblatí +420 777 253 245 - kolar@tzb-projekt.eu www.tzb-projekt.eu
STAVBA BYTOVÝ KOMPLEX SORSKÁ		
MÍSTO STAVBY b.č.ú. Hodonín p.č. 8/2521, 256937, 256938/2, 256938/3, 256938/4		
INVESTOR CMC for Group a.s., P. Jilemnického 385/8, 665 01 Hodonín		
VÝKRES PROJESE D.1.1.4.2 ZDRAVOTNICKÁ	PŮDORYS 7.NP - KANALIZACE FORMÁT A1 STUPĚŇ DSP datum kladen 2025 MĚŘÍTKO 1:100 ČÍSLO VÝKRESU 2894-2025-D.23	

Sorina

Plynoinstalace - 1. PP

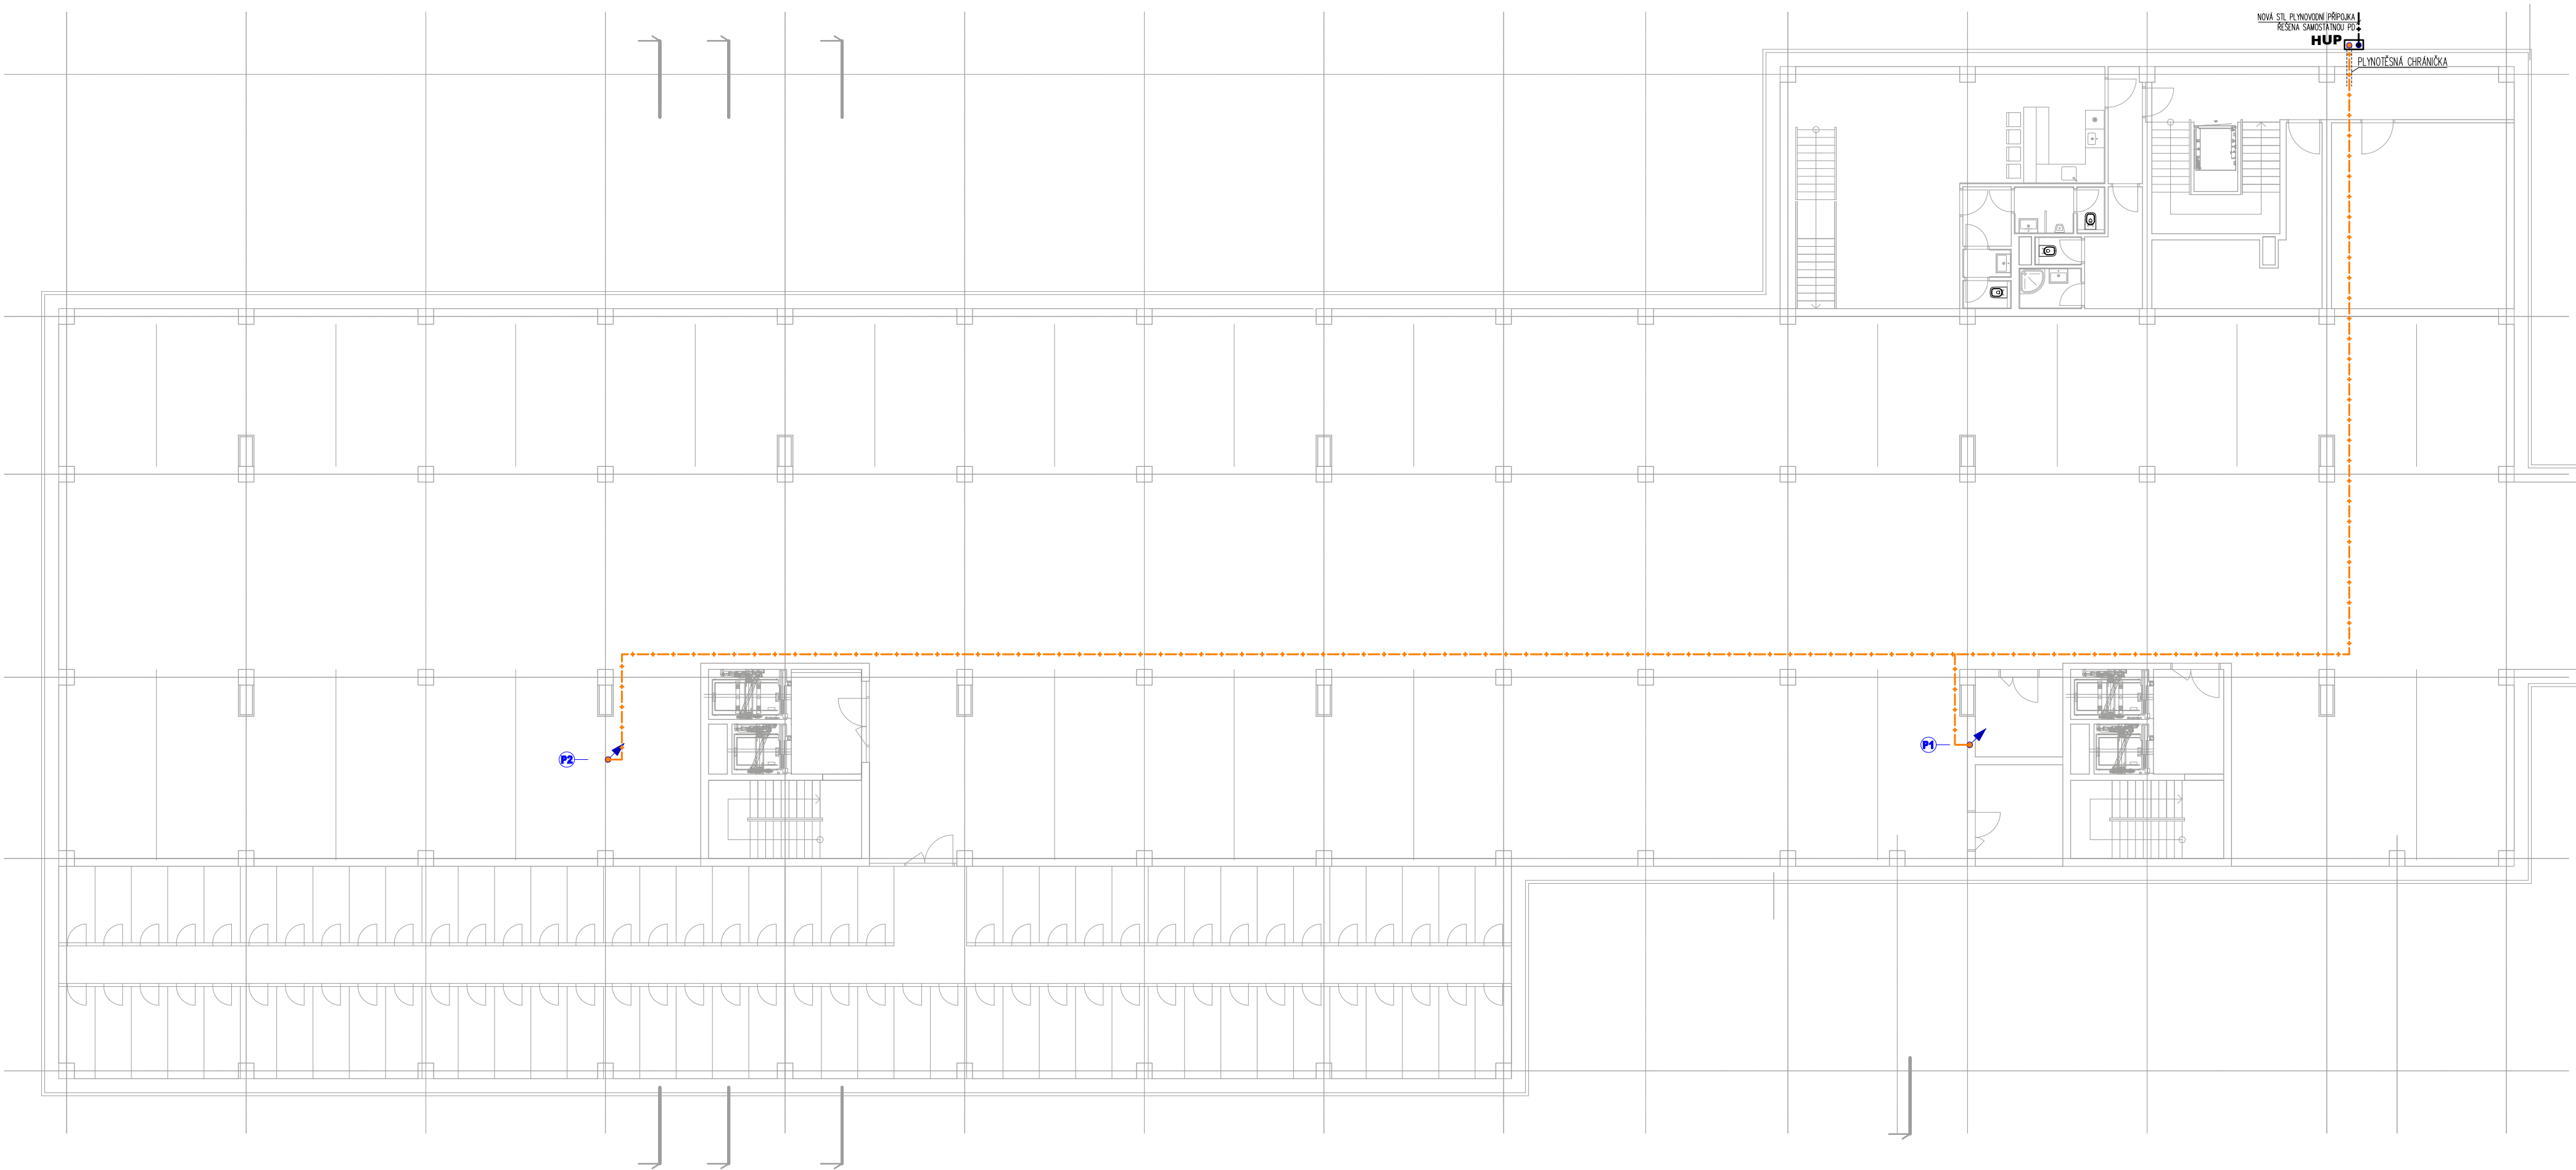

ZAŘIZOVACÍ PŘEDMĚTY:

U - UMYVADLO

- 1x UMYVADLOVÁ SMĚŠOVACÍ BATERIE STOJÁNKOVÁ PÁKOVÁ
- 2x KULOVÝ KOHOUT ROHOVÝ 1/2"x3/8"
- 2x PANCEROVÁ HADICE 3/8" DL.500mm
- 1x LÁHVOVÝ SIFON S ODTOKOVÝM VENTILEM CLICK CLACK

WC - ZÁVĚSNÝ KLOZET S HLUB. SPLACH.

- 1x UNIVERZÁLNÍ MONTÁŽNÍ MODUL VČ. OVLADACÍ DESKY
- 1x WC SEDÁTKO
- 1x KULOVÝ KOHOUT ROHOVÝ 1/2"x3/8"(SOUČÁST ZÁVĚSNÉHO MODULU)

VL - VÝLEVKÁ S MŘÍŽKOU BÍLÁ

- 1x MONTÁŽNÍ MODUL VČ. OVLADACÍ DESKY (PRO SPLACHOVÁNÍ)
- 1x MANŽETA PRO PŘIPOJENÍ VÝLEVKY
- 1x NÁSTĚNNÁ PÁKOVÁ BATERIE VÝLEVKOVÁ

D - DŘEZ KUCHYŇSKÝ NEREZOVÝ S ODKAPEM

- 1x DŘEZOVÁ SMĚŠOVACÍ BATERIE STOJÁNKOVÁ PÁKOVÁ
- 2x KULOVÝ KOHOUT ROHOVÝ 1/2"x3/8"
- 2x PANCEROVÁ HADICE 3/8" DL.500mm
- 1x LÁHVOVÝ SIFON DŘEZOVÝ S ODTOKOVÝM VENTILEM

Ps - PISOÁR S RADAROVÝM SPLACHOVÁNÍM

- 1x SIFON PISOÁROVÝ
- 1x KULOVÝ KOHOUT ROHOVÝ 1/2"x3/4"
- 1x PANCEROVÁ HADICE 1/2" DL.500mm

S - SPRCHA

- 1x SPRCHOVÝ PODLAHOVÝ ŽLAB
- 1x NÁSTĚNNÁ SMĚŠOVACÍ BATERIE SPRCHOVÁ VČ. SPRCH. SETU

V - VANA

- 1x VANOVÝ SIFON
- 1x NÁSTĚNNÁ SMĚŠOVACÍ BATERIE VANOVÁ VČ. SPRCH. SETU

LEGENDA POTRUBÍ:

- PL_K NAVRHOVANÝ VNITŘNÍ NTL ROZVOD PLYNU 2,0kPa
- VEDENO POVRCHOVĚ (PŘEVÁŽNĚ POD STROPEM 1.PP)
- Cu POTRUBÍ – SPOJOVÁNÍ POTRUBÍ LISOVÁNÍM
- PLYNOVÝ KOTEL
- KKP KULOVÝ KOHOUT PLYNOVÝ
- HUP SKŘÍŇ HUP VČ. VYSTROJENÍ – ŘEŠENO SAMOSTATNOU PD 1005
- HUK HLAVNÍ UZÁVĚR KOTELNY
- BAP BEZPEČNOSTNÍ ARMATURA PLYNU



ZODPOVĚDNÝ PROJEKTANT	Ing. Jiří Kolář	VYPRACOVAL	Tomáš Keppert
STAVBA	BYTOVÝ KOMPLEX SORINA	FORMÁT	A1
MÍSTO STAVBY	Ing. Jiří Kolář, Anenská 121, Bohumín-Zábělí +420 777 230 245 - kolar@tzb-projekt.eu www.tzb-projekt.eu	STUPEŇ PD	DSP
INVESTOR	CMC for Group a.s., P. Jilemnického 3859/8, 695 01 Hodonín	DATUM	květen 2025
VÝKRES	PŮDORYS 1.PP - PLYNOINSTALACE	MĚŘÍTKO	1:100
PROFESE	D.1.1.4.2 ZDRAVOTECHNIKA	ČÍSLO VÝKRESU	2694-2025-D.237

Sorina Plynoinstalace - 1. NP



ZAŘIZOVACÍ PŘEDMĚTY:

U - UMÝVADLO

- 1x UMÝVADOVÁ SMĚŠOVACÍ BATERIE STOJÁNKOVÁ PÁKOVÁ
- 2x KULOVÝ KOHOUT ROHOVÝ 1/2"x3/8"
- 2x PANCEROVÁ HADICE 3/8" DL.500mm
- 1x LÁHOVÝ SIFON S ODTOKOVÝM VENTILEM CLICK CLACK

WC - ZÁVĚSNÝ KLOZET S HLUB. SPLACH.

- 1x UNIVERZÁLNÍ MONTÁŽNÍ MODUL VČ. OVLADACÍ DESKY
- 1x WC SEDÁTKO
- 1x KULOVÝ KOHOUT ROHOVÝ 1/2"x3/8"(SOUČÁST ZÁVĚSNÉHO MODULU)

VL - VÝLEVKVA S MŘÍŽKOU BÍLÁ

- 1x MONTÁŽNÍ MODUL VČ. OVLADACÍ DESKY (PRO SPLACHOVÁNÍ)
- 1x MANŽETA PRO PŘIPOJENÍ VÝLEVKY
- 1x NÁSTĚNNÁ PÁKOVÁ BATERIE VÝLEVKOVÁ

D - DŘEZ KUCHYŤRSKÝ NEREZOVÝ S ODKAPEM

- 1x DŘEZOVÁ SMĚŠOVACÍ BATERIE STOJÁNKOVÁ PÁKOVÁ
- 2x KULOVÝ KOHOUT ROHOVÝ 1/2"x3/8"
- 2x PANCEROVÁ HADICE 3/8" DL.500mm
- 1x LÁHOVÝ SIFON DŘEZOVÝ S ODTOKOVÝM VENTILEM

Ps - PISOÁR S RADAROVÝM SPLACHOVÁNÍM

- 1x SIFON PISOÁROVÝ
- 1x KULOVÝ KOHOUT ROHOVÝ 1/2"x3/4"
- 1x PANCEROVÁ HADICE 1/2" DL.500mm

S - SPRCHA

- 1x SPRCHOVÝ PODLAHOVÝ ŽLAB
- 1x NÁSTĚNNÁ SMĚŠOVACÍ BATERIE SPRCHOVÁ VČ. SPRCH. SETU

V - VANA

- 1x VANOVÝ SIFON
- 1x NÁSTĚNNÁ SMĚŠOVACÍ BATERIE VANOVÁ VČ. SPRCH. SETU


LEGENDA POTRUBÍ :

- PL_K NAVRHOVANÝ VNITŘNÍ NTL ROZVOD PLYNU 2,0kPa
- KKP VEDENO POVRCHOVĚ (PŘEVAŽNĚ POD STROPEM 1.PP)
- HUP Ču POTRUBÍ - SPOJOVÁNÍ POTRUBÍ LISOVÁNÍM
- HUK PLYNOVÝ KOTEL
- BAP KULOVÝ KOHOUT PLYNOVÝ
- SKŘÍŇ HUP VČ. VYSTROJENÍ - ŘEŠENO SAMOSTATNOU PD 1005
- HLAVNÍ UZÁVĚR KOTELNY
- BEZPEČNOSTNÍ ARMATURA PLYNU



ZODPOVĚDNÝ PROJEKTANT Ing. Jiří Kolář	VYPRACOVAL Tomáš Keppert	TZB PROJEKT Ing. Jiří Kolář, Anenská 121, Bohumín-Záblatí +420 777 230 545 - kol@tzb-projekt.eu www.tzb-projekt.eu
STAVBA BYTOVÝ KOMPLEX SORINA	Ing. Jiří Kolář, Anenská 121, Bohumín-Záblatí +420 777 230 545 - kol@tzb-projekt.eu www.tzb-projekt.eu	
MÍSTO STAVBY Ing. Jiří Kolář, Anenská 121, Bohumín-Záblatí +420 777 230 545 - kol@tzb-projekt.eu www.tzb-projekt.eu	Ing. Jiří Kolář, Anenská 121, Bohumín-Záblatí +420 777 230 545 - kol@tzb-projekt.eu www.tzb-projekt.eu	
INVESTOR CMC for Group a.s., P. Jilemnického 3855/8, 686 01 Hodonín	CMC for Group a.s., P. Jilemnického 3855/8, 686 01 Hodonín	
VÝKRES PŮDORYS 1.NP - PLYNOINSTALACE	PŮDORYS 1.NP - PLYNOINSTALACE	
PROFES D.1.1.4.2 ZDRAVOTNICKÁ	D.1.1.4.2 ZDRAVOTNICKÁ	FORMÁT A1
		STUPEŇ PD DSP
		DATUM květen 2025
		MĚŘITKO 1:100
		ČÍSLO VÝKRESU 2694-2025-D.238

Sorina Vodoinstalace - 1. PP

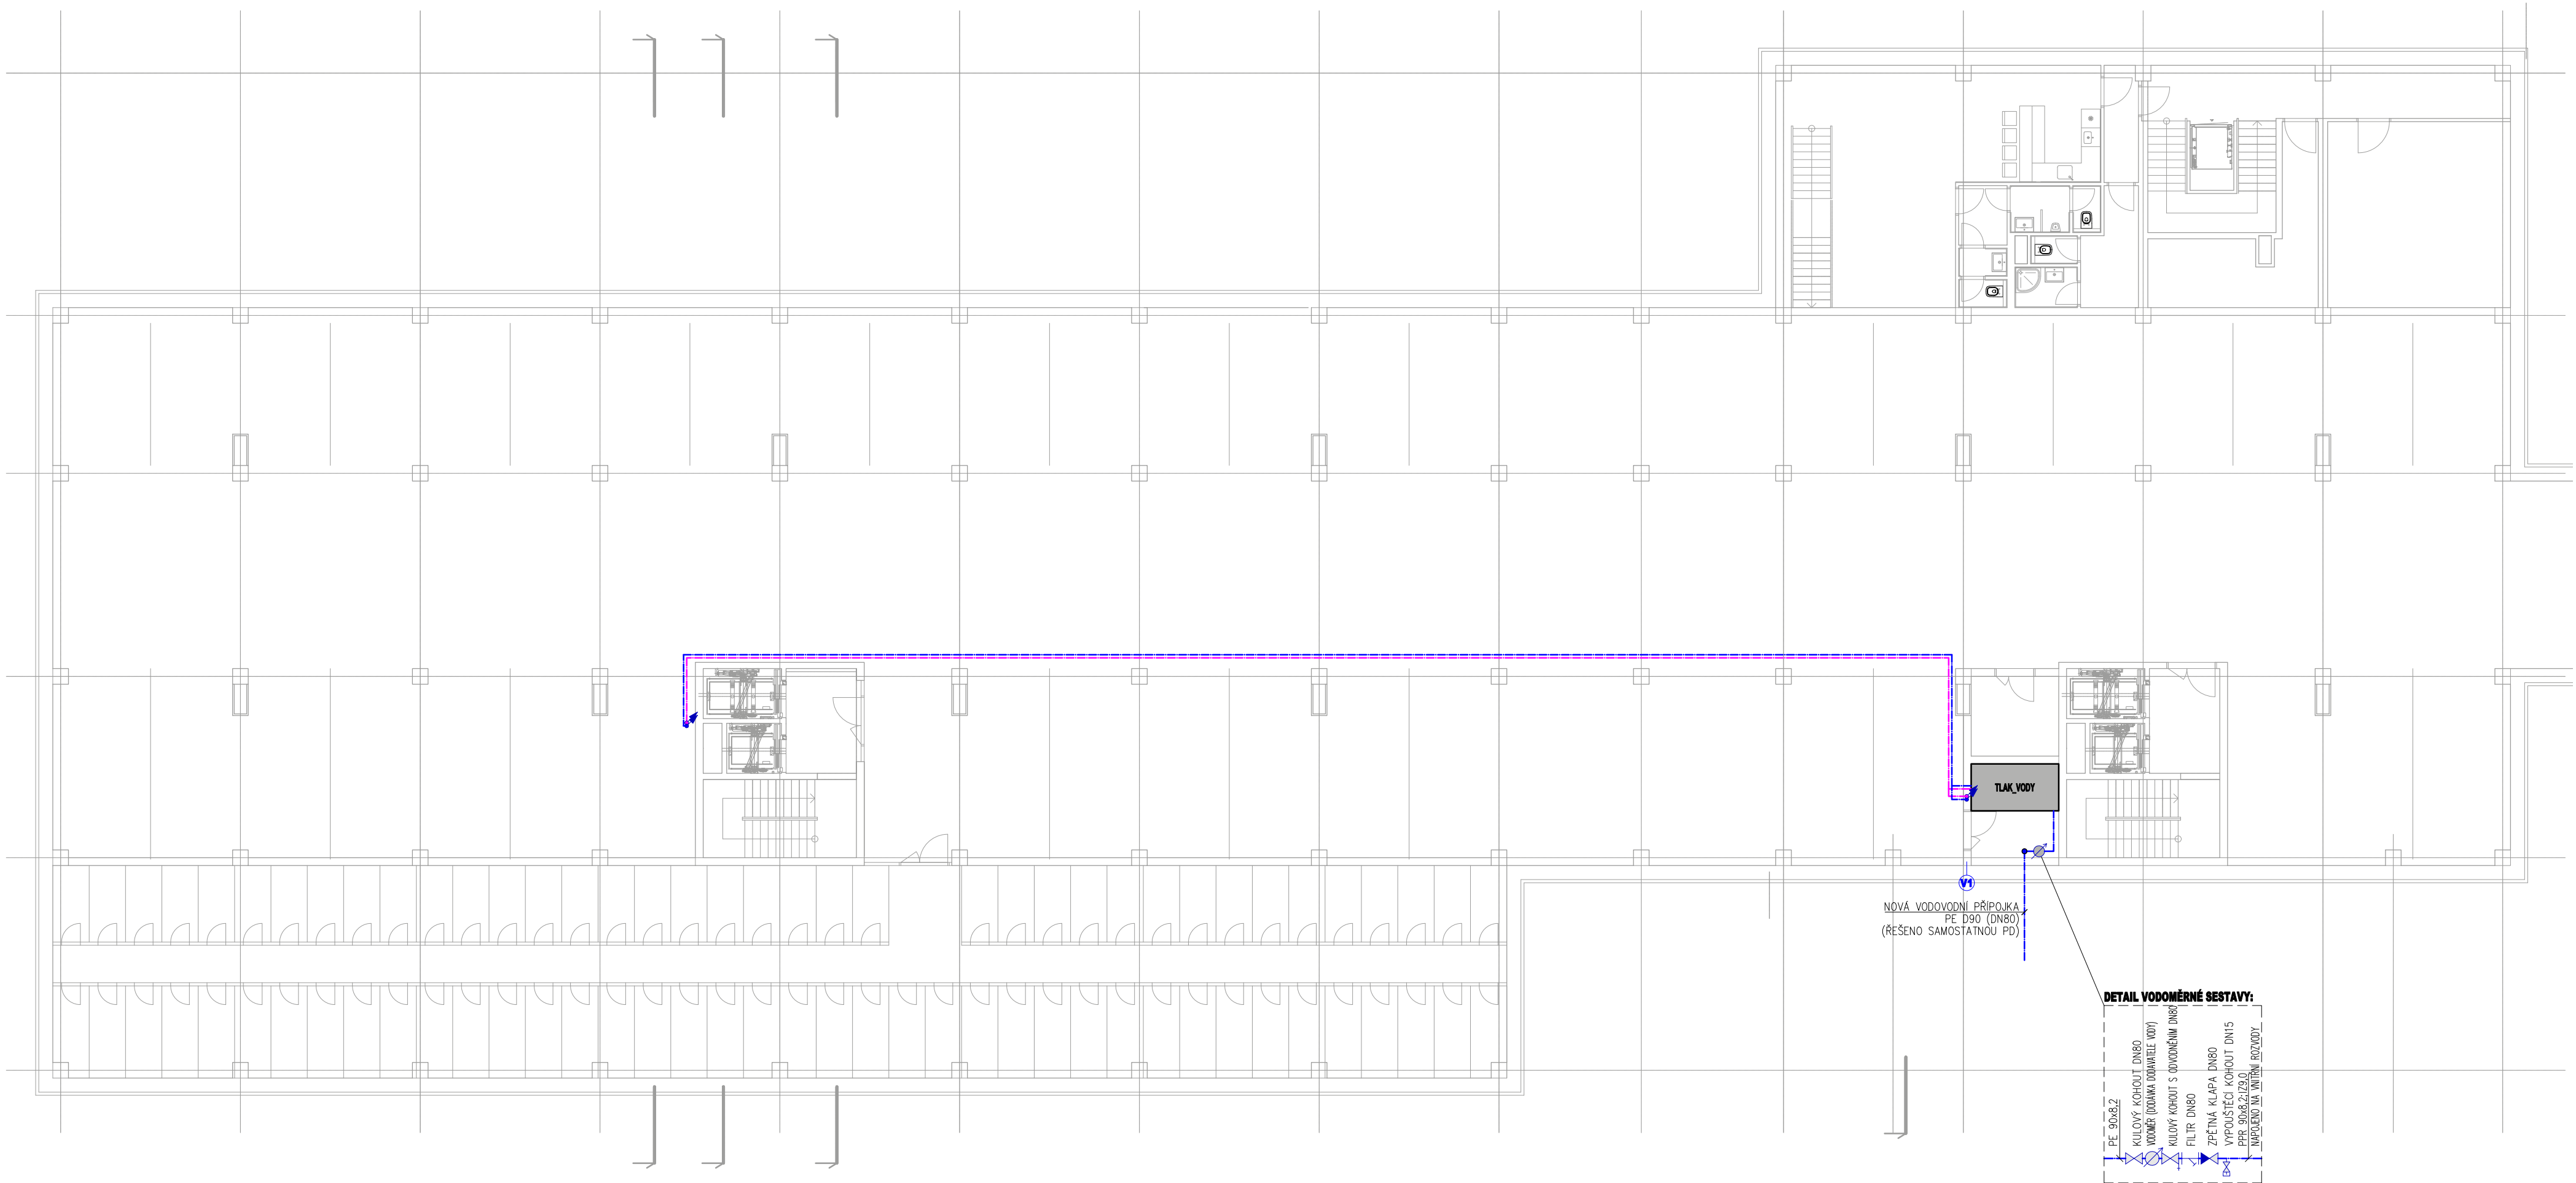

ZAŘIZOVACÍ PŘEDMĚTY:

- U - UMÝVADLO**
1x UMÝVADOVÁ SMĚŠOVACÍ BATERIE, STOJÁNKOVÁ PÁKOVÁ
2x KULOVÝ KOHOUT ROHOVÝ 1/2"x3/8"
2x PANCEROVÁ HADICE 3/8" DL.500mm
1x LÁHOVÝ SIFON S ODTOKOVÝM VENTILEM CLICK CLACK
- WC - ZÁVĚSNÝ KLOZET S HLUB. SPLACH.**
1x UNIVERZÁLNÍ MONTÁŽNÍ MODUL VČ. OVLADACÍ DESKY
1x WC SEDÁTKO
1x KULOVÝ KOHOUT ROHOVÝ 1/2"x3/8"(SOUČÁST ZÁVĚSNÉHO MODULU)

- VL - VÝLEVKÁ S MŘÍŽKOU BÍLÁ**
1x MONTÁŽNÍ MODUL VČ. OVLADACÍ DESKY (PRO SPLACHOVÁNÍ)
1x MANŽETA PRO PŘÍPOJENÍ VÝLEVKY
1x NÁSTĚNNÁ PÁKOVÁ BATERIE VÝLEVKOVÁ
- D - DŘEZ KUCHYŇSKÝ NEREZOVÝ S ODKAPEM**
1x DŘEZOVÁ SMĚŠOVACÍ BATERIE, STOJÁNKOVÁ PÁKOVÁ
2x KULOVÝ KOHOUT ROHOVÝ 1/2"x3/8"
2x PANCEROVÁ HADICE 3/8" DL.500mm
1x LÁHOVÝ SIFON DŘEZOVÝ S ODTOKOVÝM VENTILEM

- Ps - PISOÁR S RADAROVÝM SPLACHOVÁNÍM**
1x SIFON PISOÁROVÝ
1x KULOVÝ KOHOUT ROHOVÝ 1/2"x3/4"
1x PANCEROVÁ HADICE 1/2" DL.500mm
- S - SPRCHA**
1x SPRCHOVÝ PODLAHOVÝ ŽLAB
1x NÁSTĚNNÁ SMĚŠOVACÍ BATERIE SPRCHOVÁ VČ. SPRCH. SETU
- V - VANA**
1x VANOVÝ SIFON
1x NÁSTĚNNÁ SMĚŠOVACÍ BATERIE VANOVÁ VČ. SPRCH. SETU

LEGENDA POTRUBÍ :

- ROZVODY STUDENÉ VODY (PPR POTRUBÍ, PN16)
— ROZVODY TEPLÉ VODY (PPR POTRUBÍ, PN16)
— ROZVODY CÍRKULACE TEPLÉ VODY (PPR POTRUBÍ, PN16)
— ROZVODY STUDENÉ POŽÁRNÍ VODY – DOPOUŠTĚNÍ NADRŽE SHZ (PPR POTRUBÍ, PN16)



ZODPOVĚDNÝ PROJEKTANT Ing. Jiri Kolář	VYPRACOVAL Tomáš Keppert	TZB PROJEKT Ing. Jiri Kolář, Avenál 121, Bohumín-Záblatí 460 777 230 545 - kolar@tzb-projekt.eu www.tzb-projekt.eu
STAVBA MÍSTO STAVBY	BYTOVÝ KOMPLEX SORINA Kat. úz. Hodonín parc. č. 8029/1, 2090/7, 2090/8, 2090/12, 2090/18, 2775	FORMÁT STUPEŇ PD DATUM MĚŘÍTKO
INVESTOR	CMC for Group a.s., P. Jilemnického 3850/8, 695 01 Hodonín	A1 DSP květen 2025 1:100
VÝKRES PROFESIE	PŮDORYS 1.PP - VODOINSTALACE D.1.1.4.2 ZPRÁVOTECHNIKA	ČÍSLO VÝKRESU 2694-2025-D.221

Sorina Vodoinstalace - 1. NP



ZAŘIZOVACÍ PŘEDMĚTY:

U - UMYVADLO

- 1x UMYVADLOVÁ SMĚŠOVACÍ BATERIE STOJÁNKOVÁ PÁKOVÁ
- 2x KULOVÝ KOHOUT ROHOVÝ 1/2"x3/8"
- 2x PANCÉROVÁ HADICE 3/8" DL.500mm
- 1x LÁHVOVÝ SIFON S ODTOKOVÝM VENTILEM CLICK CLACK

WC - ZÁVĚSNÝ KLOZET S HLUB. SPLACH.

- 1x UNIVERZÁLNÍ MONTÁŽNÍ MODUL VČ. OVLADACÍ DESKY
- 1x WC SEDÁTKO
- 1x KULOVÝ KOHOUT ROHOVÝ 1/2"x3/8"(SOUČÁST ZÁVĚSNÉHO MODULU)

VL - VÝLEVKVÁ S MŘÍŽKOU BÍLÁ

- 1x MONTÁŽNÍ MODUL VČ. OVLADACÍ DESKY (PRO SPLACHOVÁNÍ)
- 1x MANŽETA PRO PŘIPOJENÍ VÝLEVKY
- 1x NÁSTĚNNÁ PÁKOVÁ BATERIE VÝLEVKOVÁ

D - DŘEZ KUCHYŇSKÝ NEREZOVÝ S ODKAPEM

- 1x DŘEZOVÁ SMĚŠOVACÍ BATERIE STOJÁNKOVÁ PÁKOVÁ
- 2x KULOVÝ KOHOUT ROHOVÝ 1/2"x3/8"
- 2x PANCÉROVÁ HADICE 3/8" DL.500mm
- 1x LÁHVOVÝ SIFON DŘEZOVÝ S ODTOKOVÝM VENTILEM

Ps - PISOÁR S RADAROVÝM SPLACHOVÁNÍM

- 1x SIFON PISOÁROVÝ
- 1x KULOVÝ KOHOUT ROHOVÝ 1/2"x3/4"
- 1x PANCÉROVÁ HADICE 1/2" DL.500mm

S - SPRCHA

- 1x SPRCHOVÝ PODLAHOVÝ ŽLAB
- 1x NÁSTĚNNÁ SMĚŠOVACÍ BATERIE SPRCHOVÁ VČ. SPRCH. SETU

V - VANA

- 1x VANOVÝ SIFON
- 1x NÁSTĚNNÁ SMĚŠOVACÍ BATERIE VANOVÁ VČ. SPRCH. SETU


LEGENDA POTRUBÍ :

- ROZVODY STUDENÉ VODY (PPR POTRUBÍ, PN16)
- ROZVODY TEPLÉ VODY (PPR POTRUBÍ, PN16)
- ROZVODY CÍRKULACE TEPLÉ VODY (PPR POTRUBÍ, PN16)
- ROZVODY STUDENÉ POŽÁRNÍ VODY – DOPROUŠTĚNÍ NÁDRŽE SHZ (PPR POTRUBÍ, PN16)



ZODPOVĚDNÝ PROJEKTANT Ing. Jiří Kolář		VYPRACOVAL Tomáš Keppert		 Ing. Jiří Kolář Anenské 121, Bohumín-Záblatí 463 77 230 245 kolars@tzb-projekt.eu www.tzb-projekt.eu
STAVBA MÍSTO STAVBY		BYTOVÝ KOMPLEX SORINA k.ú. č. Hodonín parc. č. 8025/1, 20560/7, 20560/10, 20560/12, 20560/20, 2775		
INVESTOR		CMC for Group a.s., P. Jilemnického 385/8, 695 01 Hodonín		
VÝKRES PROFESIE		PŮDORYS 1.NP - VODOINSTALACE D.1.1.4.2 ZDRAVOTECHNIKA		
		FORMÁT STUPĚN PD DATUM MĚŘÍTKO ČÍSLO VÝKRESU		
		A1 DSP květen 2025 1:100 2894-2025-D.222		

Sorina Vodoinstalace - 2. NP

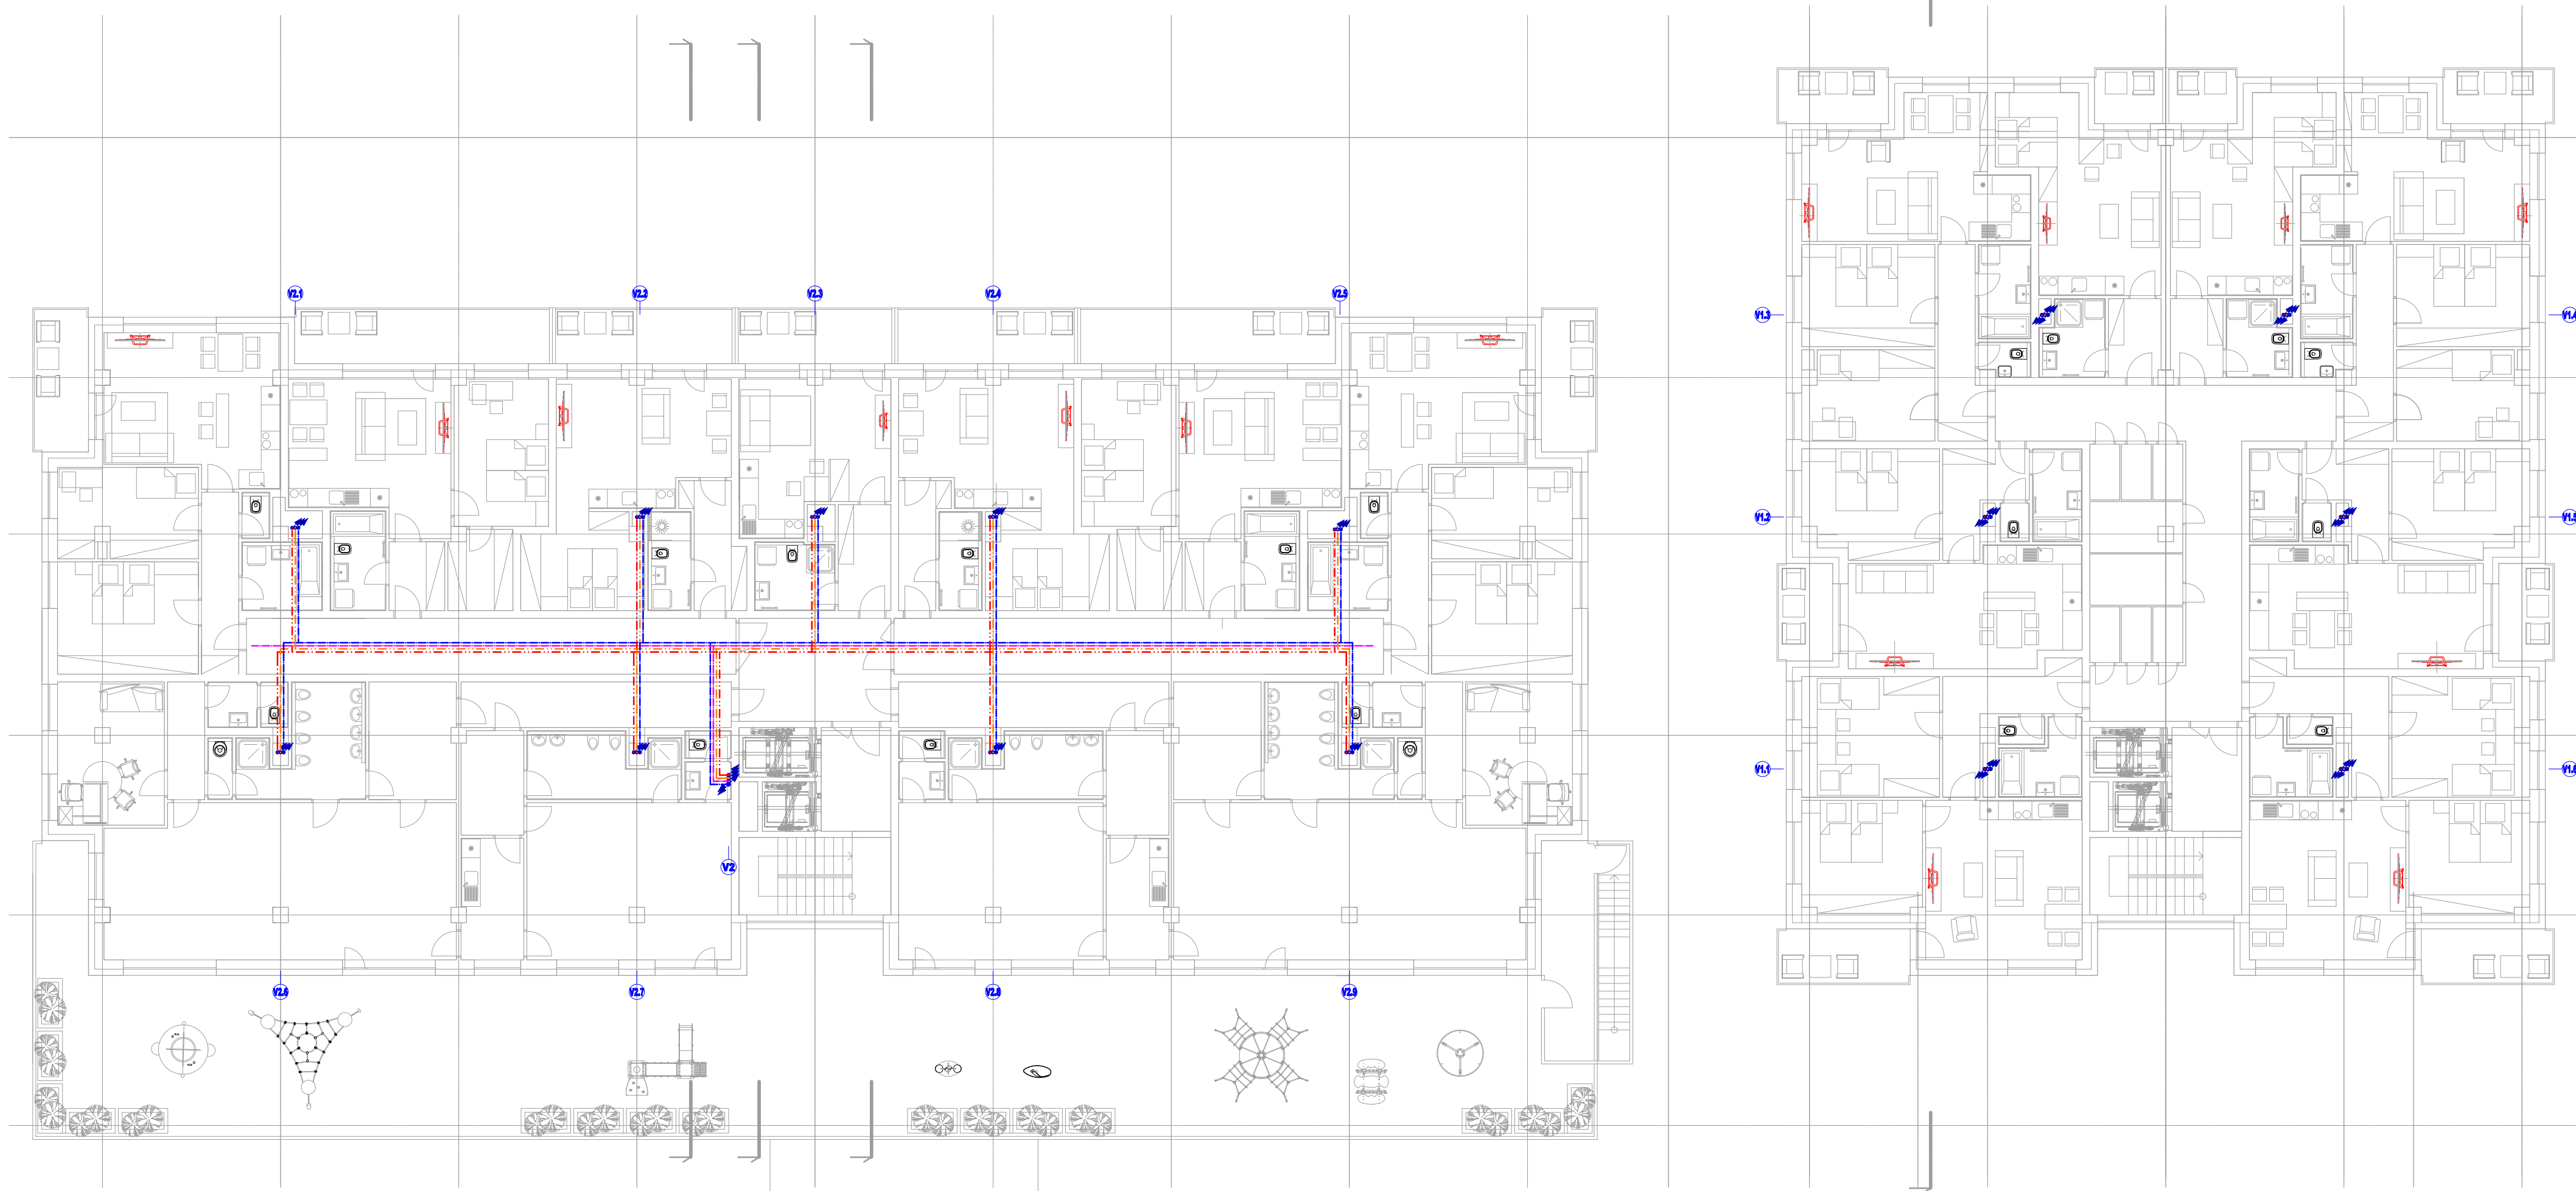

ZAŘIZOVACÍ PŘEDMĚTY:

U - UMÝVADLO

- 1x UMÝVADOVÁ SMĚŠOVACÍ BATERIE STOJÁNKOVÁ PÁKOVÁ
- 2x KULOVÝ KOHOUT ROHOVÝ 1/2"x3/8"
- 2x PANCEROVÁ HADICE 3/8" DL.500mm
- 1x LÁHOVÝ SIFON S ODTOKOVÝM VENTILEM CLICK CLACK

WC - ZÁVĚSNÝ KLOZET S HLUB. SPLACH.

- 1x UNIVERZÁLNÍ MONTÁŽNÍ MODUL VČ. OVLADAČÍ DESKY
- 1x WC SEDÁTKO
- 1x KULOVÝ KOHOUT ROHOVÝ 1/2"x3/8"(SOUČÁST ZÁVĚSNÉHO MODULU)

VL - VÝLEVKVA S MŘÍŽKOU BÍLÁ

- 1x MONTÁŽNÍ MODUL VČ. OVLADAČÍ DESKY (PRO SPLACHOVÁNÍ)
- 1x MANŽETA PRO PŘIPOJENÍ VÝLEVKY
- 1x NÁSTĚNNÁ PÁKOVÁ BATERIE VÝLEVKOVÁ

D - DŘEZ KUCHYŇSKÝ NEREZOVÝ S ODKAPEM

- 1x DŘEZOVÁ SMĚŠOVACÍ BATERIE STOJÁNKOVÁ PÁKOVÁ
- 2x KULOVÝ KOHOUT ROHOVÝ 1/2"x3/8"
- 2x PANCEROVÁ HADICE 3/8" DL.500mm
- 1x LÁHOVÝ SIFON DŘEZOVÝ S ODTOKOVÝM VENTILEM

Ps - PISOÁR S RADAROVÝM SPLACHOVÁNÍM

- 1x SIFON PISOÁROVÝ
- 1x KULOVÝ KOHOUT ROHOVÝ 1/2"x3/4"
- 1x PANCEROVÁ HADICE 1/2" DL.500mm

S - SPRCHA


- 1x SPRCHOVÝ PODLAHOVÝ ŽLAB
- 1x NÁSTĚNNÁ SMĚŠOVACÍ BATERIE SPRCHOVÁ VČ. SPRCH. SETU

V - VANA

- 1x VANOVÝ SIFON
- 1x NÁSTĚNNÁ SMĚŠOVACÍ BATERIE VANOVÁ VČ. SPRCH. SETU

LEGENDA POTRUBÍ :

- ROZVODY STUDENÉ VODY (PPR POTRUBÍ, PN16)
- ROZVODY TEPLÉ VODY (PPR POTRUBÍ, PN16)
- ROZVODY CÍRKULACE TEPLÉ VODY (PPR POTRUBÍ, PN16)
- ROZVODY STUDENÉ POŽÁRNÍ VODY - DOPOUŠTĚNÍ NADRŽE SHZ (PPR POTRUBÍ, PN16)

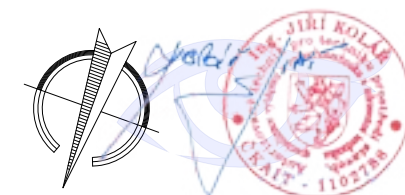

ZODPOVĚDNÝ PROJEKTANT Ing. Jiří Kolář	VYPRACOVAL Tomáš Keppert	TZB PROJEKT Ing. Jiří Kolář, Anenská 121, Bohumín-Záblatí +420 777 230 545 kolaj@tzb-projekt.eu
STAVBA MÍSTO STAVBY	BYTOVÝ KOMPLEX SORINA Kat. úz. Hodonín parc. č. 8029/1, 2099/7, 2099/20, 2099/12, 2099/38, 2775	FORMÁT STUPEŇ PD DATUM MĚŘITKO ČÍSLO VÝKRESU
INVESTOR	CMC for Group a.s., P. Jilemnického 3850/8, 696 01 Hodonín	A1 DSP květen 2025 1:100 2694-2025-D.223
VÝKRES PROFES	PŮDORYS 2.NP - VODOINSTALACE D.1.1.4.2 ZDRAVOTNICKÁ	

Sorina

Vodoinstalace - 3 - 6. NP



ZAŘIZOVACÍ PŘEDMĚTY:

- U - UMÝVADLO**
1x UMÝVADLOVÁ SMĚŠOVACÍ BATERIE STOJANKOVÁ PÁKOVÁ
2x KULOVÝ KOHOUT ROHOVÝ 1/2"x3/8"
2x PANCEROVÁ HADICE 3/8" DL.500mm
1x LÁHVOVÝ SIFON S ODTOKOVÝM VENTILEM CLICK CLACK
WC - ZÁVĚSNÝ KLOZET S HLUB. SPLACH.
1x UNIVERZÁLNÍ MONTÁŽNÍ MODUL VČ. OVLÁDACÍ DESKY
1x WC SEDÁTKO
1x KULOVÝ KOHOUT ROHOVÝ 1/2"x3/8"(SOUČÁST ZÁVĚSNEHO MODULU)

- VL - VÝLEVKV S MRŽKOU BÍLÁ**
1x MONTÁŽNÍ MODUL VČ. OVLÁDACÍ DESKY (PRO SPLACHOVÁNÍ)
1x MANŽETA PRO PŘIPOJENÍ VÝLEVKY
1x NÁSTĚNNÁ PÁKOVÁ BATERIE VÝLEVKOVÁ
D - DŘEZ KUCHYŘSKÝ NEREZOVÝ S ODKAPEM
1x DŘEZOVÁ SMĚŠOVACÍ BATERIE STOJANKOVÁ PÁKOVÁ
2x KULOVÝ KOHOUT ROHOVÝ 1/2"x3/8"
2x PANCEROVÁ HADICE 3/8" DL.500mm
1x LÁHVOVÝ SIFON DŘEZOVÝ S ODTOKOVÝM VENTILEM

- Ps - PISOÁR S RADAROVÝM SPLACHOVÁNÍM**
1x SIFON PISOÁROVÝ
1x KULOVÝ KOHOUT ROHOVÝ 1/2"x3/4"
1x PANCEROVÁ HADICE 1/2" DL.500mm
S - SPRCHA
1x SPRCHOVÝ PODLAHOVÝ ŽLAB
1x NÁSTĚNNÁ SMĚŠOVACÍ BATERIE SPRCHOVÁ VČ. SPRCH. SETU
V - VANA
1x VANOVÝ SIFON
1x NÁSTĚNNÁ SMĚŠOVACÍ BATERIE VANOVÁ VČ. SPRCH. SETU

LEGENDA POTRUBÍ:

- ROZVODY STUDENÉ VODY (PPR POTRUBÍ, PN16)
— ROZVODY TEPLÉ VODY (PPR POTRUBÍ, PN16)
— ROZVODY CÍRKULACE TEPLÉ VODY (PPR POTRUBÍ, PN16)
— ROZVODY STUDENÉ POŽÁRNÍ VODY – DOPOUŠTĚNÍ NÁDRŽE SHZ (PPR POTRUBÍ, PN16)

ZODPOVĚDNÝ PROJEKTANT Ing. Jiří Kolář	VYPRACOVAL Tomáš Keppert
STAVBA MÍSTO STAVBY	BYTOVÝ KOMPLEX SORINA 420 777 230 245 - kolar@tsb-projekt.eu
INVESTOR	CMC for Group a.s., P. Jilemnického 38508, 695 01 Hodonín
VÝKRES PROFES	PŮDORYS 3.NP - VODOINSTALACE D.1.1.4.2 ZDRAVOTNICKÁ
FORMÁT STUPEŇ PD DATUM MĚŘITKO	A1 DSP květen 2025 1:100 ČÍSLO VÝKRESU 2894-2025-D.224

Sorina

Vodoinstalace - 7. NP



ZAŘIZOVACÍ PŘEDMĚTY:

- U - UMÝVADLO**
1x UMÝVADLOVÁ SMĚŠOVACÍ BATERIE STOJANKOVÁ PÁKOVÁ
2x KULOVÝ KOHOUT ROHOVÝ 1/2"x3/8"
2x PANCEROVÁ HADICE 3/8" DL.500mm
1x LÁHOVÝ SIFON S ODTOKOVÝM VENTILEM CLICK CLACK
WC - ZÁVĚSNÝ KLOZET S HLUB. SPLACH.
1x UNIVERZÁLNÍ MONTÁŽNÍ MODUL VČ. OVLÁDACÍ DESKY
1x WC SEDÁTKO
1x KULOVÝ KOHOUT ROHOVÝ 1/2"x3/8"(SOUČÁST ZÁVĚSNEHO MODULU)

- VL - VÝLEVKV S MŘÍŽKOU BÍLÁ**
1x MONTÁŽNÍ MODUL VČ. OVLÁDACÍ DESKY (PRO SPLACHOVÁNÍ)
1x MANŽETA PRO PŘIPOJENÍ VÝLEVKY
1x NÁSTĚNNÁ PÁKOVÁ BATERIE VÝLEVKOVÁ
D - DŘEZ KUCHYŘSKÝ NEREZOVÝ S ODKAPEM
1x DŘEZOVÁ SMĚŠOVACÍ BATERIE STOJANKOVÁ PÁKOVÁ
2x KULOVÝ KOHOUT ROHOVÝ 1/2"x3/8"
2x PANCEROVÁ HADICE 3/8" DL.500mm
1x LÁHOVÝ SIFON DŘEZOVÝ S ODTOKOVÝM VENTILEM

- Ps - PISOÁR S RADAROVÝM SPLACHOVÁNÍM**
1x SIFON PISOÁROVÝ
1x KULOVÝ KOHOUT ROHOVÝ 1/2"x3/4"
1x PANCEROVÁ HADICE 1/2" DL.500mm
S - SPRCHA
1x SPRCHOVÝ PODLAHOVÝ ŽLAB
1x NÁSTĚNNÁ SMĚŠOVACÍ BATERIE SPRCHOVÁ VČ. SPRCH. SETU
V - VANA
1x VANOVÝ SIFON
1x NÁSTĚNNÁ SMĚŠOVACÍ BATERIE VANOVÁ VČ. SPRCH. SETU

LEGENDA POTRUBÍ:

- ROZVODY STUDENÉ VODY (PPR POTRUBÍ, PN16)
— ROZVODY TEPLÉ VODY (PPR POTRUBÍ, PN16)
— ROZVODY CÍRKULACE TEPLÉ VODY (PPR POTRUBÍ, PN16)
— ROZVODY STUDENÉ POŽÁRNÍ VODY – DOPOUŠTĚNÍ NÁDRŽE SHZ (PPR POTRUBÍ, PN16)



ZODPOVĚDNÝ PROJEKTANT Ing. Jiří Kolář	VYPRACOVAL Tomáš Keppert	TZB PROJEKT Ing. Jiří Kolář, Anenská 121, Bohumín-Záblatí 430 777 230 245 - kolar@tzb-projekt.eu www.tzb-projekt.eu
STAVBA MÍSTO STAVBY	BYTOVÝ KOMPLEX SORINA ul. G. Hraběho parc. č. 802/1, 2006/1, 2006/12, 2006/18, 2775	FORMÁT STUPEŇ PD DATUM MĚŘITKO
INVESTOR	CMC for Group a.s., P. Jilemnického 385/8, 655 01 Hodonín	A1 DSP květen 2025 1:100
VÝKRES PROFES	PŮDORYS 7.NP - VODOINSTALACE D.1.1.4.2 ZDRAVOTNICKÁ	ČÍSLO VÝKRESU 2094-2025-D.228

Sorina Exteriér











	Počet bytů	Počet koncesí	Podlahová plocha m²	Terasa m²
Budova A	82	2	3978	1019
Budova B	48	8	2890	286
Celkem	130	10	6868	1305

	Počet	Podlahová plocha m²	Cena bez DPH	Cena s DPH
Sklepní kóje	126	425,66	k bytům	k bytům
Parkovací místa	46	1280,37	k 3 kk	k 3 kk
Celkem	42	997,08	15 000 000 Kč	16 800 000 Kč

	Cena bez DPH	Cena s DPH
Celkem	762 430 589 Kč	853 922 260 Kč

Sorina Tabulky

	Typ	Podlahová plocha m²	Terasa m²	Užitná plocha m²	Sklep m²	Parkovací místo m²	Cena bez DPH	Cena s DPH	Kč za m²
A302	1 kk	25,37	5,53	30,9	2,85		2 355 786 Kč	2 638 480 Kč	78 177 Kč
A314	1 kk	25,37	5,53	30,9	2,85		2 355 786 Kč	2 638 480 Kč	78 177 Kč
A402	1 kk	25,37	5,53	30,9	2,85		2 401 089 Kč	2 689 220 Kč	79 681 Kč
A414	1 kk	25,37	5,53	30,9	2,85		2 401 089 Kč	2 689 220 Kč	79 681 Kč
A502	1 kk	25,37	5,53	30,9	2,85		2 446 393 Kč	2 739 960 Kč	81 184 Kč
A514	1 kk	25,37	5,53	30,9	2,85		2 446 393 Kč	2 739 960 Kč	81 184 Kč
A301	1 kk	26,37		26,37	2,85		2 448 643 Kč	2 742 480 Kč	93 856 Kč
A315	1 kk	26,37		26,37	2,85		2 448 643 Kč	2 742 480 Kč	93 856 Kč
A602	1 kk	25,37	5,53	30,9	2,85		2 491 696 Kč	2 790 700 Kč	82 687 Kč
A614	1 kk	25,37	5,53	30,9	2,85		2 491 696 Kč	2 790 700 Kč	82 687 Kč
A401	1 kk	26,37		26,37	2,85		2 495 732 Kč	2 795 220 Kč	95 661 Kč
A415	1 kk	26,37		26,37	2,85		2 495 732 Kč	2 795 220 Kč	95 661 Kč
A501	1 kk	26,37		26,37	2,85		2 542 821 Kč	2 847 960 Kč	97 466 Kč
A515	1 kk	26,37		26,37	2,85		2 542 821 Kč	2 847 960 Kč	97 466 Kč
A601	1 kk	26,37		26,37	2,85		2 589 911 Kč	2 900 700 Kč	99 271 Kč
A615	1 kk	26,37		26,37	2,85		2 589 911 Kč	2 900 700 Kč	99 271 Kč
A308	1 kk	31,02	8,01	39,03			2 880 429 Kč	3 226 080 Kč	82 656 Kč
A408	1 kk	31,02	8,01	39,03	2,85		2 935 821 Kč	3 288 120 Kč	78 513 Kč
A508	1 kk	31,02	8,01	39,03	2,85		2 991 214 Kč	3 350 160 Kč	79 994 Kč
A206	1 kk	33,29	8,91	42,2			3 031 768 Kč	3 395 580 Kč	80 464 Kč
A608	1 kk	31,02	8,01	39,03	2,85		3 046 607 Kč	3 412 200 Kč	81 476 Kč
B204	1 kk	34,57	3,96	38,53	1,74		3 148 339 Kč	3 526 140 Kč	87 562 Kč
B205	1 kk	34,57	3,96	38,53	1,74		3 148 339 Kč	3 526 140 Kč	87 562 Kč
B304	1 kk	34,57	3,96	38,53	1,74		3 210 071 Kč	3 595 280 Kč	89 279 Kč
B305	1 kk	34,57	3,96	38,53	1,74		3 210 071 Kč	3 595 280 Kč	89 279 Kč
B504	1 kk	34,57	3,96	38,53	1,74		3 333 536 Kč	3 733 560 Kč	92 713 Kč
B505	1 kk	34,57	3,96	38,53	1,74		3 333 536 Kč	3 733 560 Kč	92 713 Kč
B404	1 kk	34,57	3,96	38,53	1,74		3 333 536 Kč	3 733 560 Kč	92 713 Kč
B405	1 kk	34,57	3,96	38,53	1,74		3 333 536 Kč	3 733 560 Kč	92 713 Kč
B604	1 kk	34,57	3,96	38,53	1,74		3 395 268 Kč	3 802 700 Kč	94 430 Kč
B605	1 kk	34,57	3,96	38,53	1,74		3 395 268 Kč	3 802 700 Kč	94 430 Kč
A702	1 kk	33,76	5,53	39,29	2,85		3 617 143 Kč	4 051 200 Kč	96 137 Kč
A714	1 kk	33,76	5,53	39,29	2,85		3 617 143 Kč	4 051 200 Kč	96 137 Kč
A701	1 kk	35,79		35,79	2,85		3 834 643 Kč	4 294 800 Kč	111 149 Kč
A715	1 kk	35,79		35,79	2,85		3 834 643 Kč	4 294 800 Kč	111 149 Kč
A205	1 kk	43,24	10,26	53,5			3 937 929 Kč	4 410 480 Kč	82 439 Kč
A207	1 kk	44,28	10,26	54,54			4 032 643 Kč	4 516 560 Kč	82 812 Kč
A303	2 kk	46,04	11,29	57,33	2,85		4 275 143 Kč	4 788 160 Kč	79 564 Kč
A313	2 kk	46,04	11,29	57,33	2,85		4 275 143 Kč	4 788 160 Kč	79 564 Kč
A307	2 kk	46,33	11,54	57,87	3,43		4 302 071 Kč	4 818 320 Kč	78 602 Kč
A309	2 kk	46,33	11,54	57,87	3,43		4 302 071 Kč	4 818 320 Kč	78 602 Kč
A403	2 kk	46,04	11,29	57,33	2,85		4 357 357 Kč	4 880 240 Kč	81 094 Kč
A413	2 kk	46,04	11,29	57,33	2,85		4 357 357 Kč	4 880 240 Kč	81 094 Kč
A708	1 kk	40,92	8,01	48,93	2,85		4 384 286 Kč	4 910 400 Kč	94 832 Kč
A407	2 kk	46,33	11,54	57,87	2,85		4 384 804 Kč	4 910 980 Kč	80 879 Kč
A409	2 kk	46,33	11,54	57,87	3,43		4 384 804 Kč	4 910 980 Kč	80 114 Kč
A503	2 kk	46,04	11,29	57,33	2,85		4 439 571 Kč	4 972 320 Kč	82 624 Kč
A513	2 kk	46,04	11,29	57,33	2,85		4 439 571 Kč	4 972 320 Kč	82 624 Kč
A507	2 kk	46,33	11,54	57,87	2,85		4 467 536 Kč	5 003 640 Kč	82 405 Kč
A509	2 kk	46,33	11,54	57,87	3,43		4 467 536 Kč	5 003 640 Kč	81 625 Kč
A603	2 kk	46,04	11,29	57,33	2,85		4 521 786 Kč	5 064 400 Kč	84 154 Kč
A613	2 kk	46,04	11,29	57,33	2,85		4 521 786 Kč	5 064 400 Kč	84 154 Kč
A607	2 kk	46,33	11,54	57,87	2,85		4 550 268 Kč	5 096 300 Kč	83 931 Kč
A609	2 kk	46,33	11,54	57,87	3,43		4 550 268 Kč	5 096 300 Kč	83 137 Kč
B704	1 kk	43,57	3,96	47,53	1,74		4 668 214 Kč	5 228 400,00 Kč	106 117,31 Kč
B705	1 kk	43,57	3,96	47,53	1,74		4 668 214 Kč	5 228 400,00 Kč	106 117,31 Kč
A306	2 kk	51,29	13,99	65,28	3,43		4 762 643 Kč	5 334 160 Kč	77 633 Kč
A310	2 kk	51,29	13,99	65,28	3,43		4 762 643 Kč	5 334 160 Kč	77 633 Kč
A204	2 kk	53,27	14,8	68,07	3,43		4 851 375 Kč	5 433 540 Kč	75 994 Kč
A208	2 kk	53,27	14,8	68,07	3,43		4 851 375 Kč	5 433 540 Kč	75 994 Kč
A406	2 kk	51,29	13,99	65,28	3,43		4 854 232 Kč	5 436 740 Kč	79 126 Kč
A410	2 kk	51,29	13,99	65,28	3,43		4 854 232 Kč	5 436 740 Kč	79 126 Kč
A506	2 kk	51,29	13,99	65,28	3,43		4 945 821 Kč	5 539 320 Kč	80 619 Kč
A510	2 kk	51,29	13,99	65,28	3,43		4 945 821 Kč	5 539 320 Kč	80 619 Kč
B202	2 kk	54,74	5,67	60,41	1,72		4 985 250 Kč	5 583 480 Kč	89 868 Kč
B207	2 kk	54,74	5,67	60,41	1,74		4 985 250 Kč	5 583 480 Kč	89 839 Kč
A606	2 kk	51,29	13,99	65,28	3,43		5 037 411 Kč	5 641 900 Kč	82 112 Kč
A610	2 kk	51,29	13,99	65,28	3,43		5 037 411 Kč	5 641 900 Kč	82 112 Kč
B302	2 kk	54,74	5,67	60,41	1,72		5 083 000 Kč	5 692 960 Kč	91 630 Kč
B307	2 kk	54,74	5,67	60,41	1,74		5 083 000 Kč	5 692 960 Kč	91 600 Kč
B502	2 kk	54,74	5,67	60,41	1,72		5 278 500 Kč	5 911 920 Kč	95 154 Kč
B507	2 kk	54,74	5,67	60,41	1,74		5 278 500 Kč	5 911 920 Kč	95 123 Kč
B402	2 kk	54,74	5,67	60,41	1,72		5 278 500 Kč	5 911 920 Kč	95 154 Kč
B407	2 kk	54,74	5,67	60,41	1,74		5 278 500 Kč	5 911 920 Kč	95 123 Kč

B602	2 kk	54,74	5,67	60,41	1,72		5 376 250 Kč	6 021 400 Kč	96 916 Kč
B607	2 kk	54,74	5,67	60,41	1,74		5 376 250 Kč	6 021 400 Kč	96 885 Kč
A305	3 kk	65,22	8,37	73,59	3,43	27,8	6 056 143 Kč	6 782 880 Kč	64 710 Kč
A311	3 kk	65,22	8,37	73,59	3,43	27,8	6 056 143 Kč	6 782 880 Kč	64 710 Kč
A304	3 kk	65,91	21,27	87,18	3,43	27,8	6 120 214 Kč	6 854 640 Kč	57 889 Kč
A312	3 kk	65,91	8,37	74,28	3,43	27,8	6 120 214 Kč	6 854 640 Kč	64 967 Kč
A405	3 kk	65,22	8,37	73,59	3,43	27,8	6 172 607 Kč	6 913 320 Kč	65 954 Kč
A411	3 kk	65,22	8,37	73,59	3,43	27,8	6 172 607 Kč	6 913 320 Kč	65 954 Kč
B203	3 kk	68,24	6,48	74,72	1,74	27,8	6 214 714 Kč	6 960 480 Kč	66 761 Kč
B206	3 kk	68,24	6,48	74,72	1,74	27,8	6 214 714 Kč	6 960 480 Kč	66 761 Kč
A404	3 kk	65,91	8,37	74,28	3,43	27,8	6 237 911 Kč	6 986 460 Kč	66 216 Kč
A412	3 kk	65,91	8,37	74,28	3,43	27,8	6 237 911 Kč	6 986 460 Kč	66 216 Kč
A703	2 kk	58,25	11,29	69,54	2,85		6 241 071 Kč	6 990 000 Kč	96 560 Kč
A713	2 kk	58,25	11,29	69,54	2,85		6 241 071 Kč	6 990 000 Kč	96 560 Kč
A505	3 kk	65,22	8,37	73,59	3,43	27,8	6 289 071 Kč	7 043 760 Kč	67 199 Kč
A511	3 kk	65,22	8,37	73,59	3,43	27,8	6 289 071 Kč	7 043 760 Kč	67 199 Kč
A203	3 kk	69,55	8,37	77,92	3,43	27,8	6 334 018 Kč	7 094 100 Kč	64 994 Kč
A209	3 kk	69,55	8,37	77,92	3,43	27,8	6 334 018 Kč	7 094 100 Kč	64 994 Kč
B303	3 kk	68,24	6,48	74,72	1,74	27,8	6 336 571 Kč	7 096 960 Kč	68 070 Kč
B306	3 kk	68,24	6,48	74,72	1,74	27,8	6 336 571 Kč	7 096 960 Kč	68 070 Kč
A504	3 kk	65,91	8,37	74,28	3,43	27,8	6 355 607 Kč	7 118 280 Kč	67 465 Kč
A512	3 kk	65,91	8,37	74,28	3,43	27,8	6 355 607 Kč	7 118 280 Kč	67 465 Kč
A605	3 kk	65,22	8,37	73,59	3,43	27,8	6 405 536 Kč	7 174 200 Kč	68 443 Kč
A611	3 kk	65,22	8,37	73,59	3,43	27,8	6 405 536 Kč	7 174 200 Kč	68 443 Kč
A604	3 kk	65,91	8,37	74,28	3,43	27,8	6 473 304 Kč	7 250 100 Kč	68 715 Kč
A612	3 kk	65,91	8,37	74,28	3,43	27,8	6 473 304 Kč	7 250 100 Kč	68 715 Kč
A707	2 kk	61,03	11,54	72,57	2,85		6 538 929 Kč	7 323 600 Kč	97 104 Kč
A709	2 kk	61,03	11,54	72,57	3,43		6 538 929 Kč	7 323 600 Kč	96 363 Kč
B503	3 kk	68,24	6,48	74,72	1,74	27,8	6 580 286 Kč	7 369 920 Kč	70 688 Kč
B506	3 kk	68,24	6,48	74,72	1,74	27,8	6 580 286 Kč	7 369 920 Kč	70 688 Kč
B403	3 kk	68,24	6,48	74,72	1,74	27,8	6 580 286 Kč	7 369 920 Kč	70 688 Kč
B406	3 kk	68,24	6,48	74,72	1,74	27,8	6 580 286 Kč	7 369 920 Kč	70 688 Kč
B201	3 kk	73,3	7,74	81,04	4,72	27,8	6 675 536 Kč	7 476 600 Kč	65 838 Kč
B208	3 kk	73,3	7,74	81,04	4,97	27,8	6 675 536 Kč	7 476 600 Kč	65 694 Kč
B603	3 kk	68,24	6,48	74,72	1,74	27,8	6 702 143 Kč	7 506 400 Kč	71 997 Kč
B606	3 kk	68,24	6,48	74,72	1,74	27,8	6 702 143 Kč	7 506 400 Kč	71 997 Kč
B301	3 kk	73,3	7,74	81,04	4,72	27,8	6 806 429 Kč	7 623 200 Kč	67 129 Kč
B308	3 kk	73,3	7,74	81,04	4,97	27,8	6 806 429 Kč	7 623 200 Kč	66 982 Kč
B501	3 kk	73,3	7,74	81,04	4,72	27,8	7 068 214 Kč	7 916 400 Kč	69 711 Kč
B508	3 kk	73,3	7,74	81,04	4,97	27,8	7 068 214 Kč	7 916 400 Kč	69 558 Kč
B401	3 kk	73,3	7,74	81,04	4,72	27,8	7 068 214 Kč	7 916 400 Kč	69 711 Kč
B408	3 kk	73,3	7,74	81,04	4,97	27,8	7 068 214 Kč	7 916 400 Kč	69 558 Kč
B601	3 kk	73,3	7,74	81,04	4,72	27,8	7 199 107 Kč	8 063 000 Kč	71 002 Kč
B608	3 kk	73,3	7,74	81,04	4,97	27,8	7 199 107 Kč	8 063 000 Kč	70 846 Kč
A706	2 kk	67,22	13,99	81,21	3,43		7 202 143 Kč	8 066 400 Kč	95 302 Kč
A710	2 kk	67,22	13,99	81,21	3,43		7 202 143 Kč	8 066 400 Kč	95 302 Kč
B702	2 kk	69,89	5,67	75,56	1,72	19	7 488 214 Kč	8 386 800,00 Kč	87 108,43 Kč
B707	2 kk	69,89	5,67	75,56	1,74	19	7 488 214 Kč	8 386 800,00 Kč	87 090,34 Kč
A705	3 kk	77,72	8,37	86,09	3,43	27,8	8 327 143 Kč	9 326 400 Kč	79 495 Kč
A711	3 kk	77,72	8,37	86,09	3,43	27,8	8 327 143 Kč	9 326 400 Kč	79 495 Kč
A704	3 kk	83,64	8,37	92,01	3,43	27,8	8 910 714 Kč	9 980 000 Kč	80 980 Kč
A712	3 kk	83,64	8,37	92,01	3,43	27,8	8 910 714 Kč	9 980 000 Kč	80 980 Kč
B703	3 kk	87,82	6,48	94,3	1,74	27,8	8 919 643 Kč	9 990 000,00 Kč	80 668,80 Kč
B706	3 kk	87,82	6,48	94,3	1,74	27,8	8 919 643 Kč	9 990 000,00 Kč	80 668,80 Kč
B701	3 kk	89,9	7,74	97,64	4,72	27,8	9 107 143 Kč	10 200 000,00 Kč	78 365,09 Kč
B708	3 kk	89,8	7,74	97,54	4,97	27,8	9 107 143 Kč	10 200 000,00 Kč	78 274,88 Kč

Sorina Tabulky

7 NP - Budova A									
	Typ	Podlahová plocha m²	Terasa m²	Užitná plocha m²	Sklep m²	Parkovací místo m²	Cena bez DPH	Cena s DPH	Kč za m²
A702	1 kk	33,76	5,53	39,29	2,85		3 617 143 Kč	4 051 200 Kč	96 137 Kč
A714	1 kk	33,76	5,53	39,29	2,85		3 617 143 Kč	4 051 200 Kč	96 137 Kč
A701	1 kk	35,79		35,79	2,85		3 834 643 Kč	4 294 800 Kč	111 149 Kč
A715	1 kk	35,79		35,79	2,85		3 834 643 Kč	4 294 800 Kč	111 149 Kč
A708	1 kk	40,92	8,01	48,93	2,85		4 384 286 Kč	4 910 400 Kč	94 832 Kč
A703	2 kk	58,25	11,29	69,54	2,85		6 241 071 Kč	6 990 000 Kč	96 560 Kč
A713	2 kk	58,25	11,29	69,54	2,85		6 241 071 Kč	6 990 000 Kč	96 560 Kč
A707	2 kk	61,03	11,54	72,57	2,85		6 538 929 Kč	7 323 600 Kč	97 104 Kč
A709	2 kk	61,03	11,54	72,57	3,43		6 538 929 Kč	7 323 600 Kč	96 363 Kč
A706	2 kk	67,22	13,99	81,21	3,43		7 202 143 Kč	8 066 400 Kč	95 302 Kč
A710	2 kk	67,22	13,99	81,21	3,43		7 202 143 Kč	8 066 400 Kč	95 302 Kč
A705	3 kk	77,72	8,37	86,09	3,43	27,8	8 327 143 Kč	9 326 400 Kč	79 495 Kč
A711	3 kk	77,72	8,37	86,09	3,43	27,8	8 327 143 Kč	9 326 400 Kč	79 495 Kč
A704	3 kk	83,64	8,37	92,01	3,43	27,8	8 910 714 Kč	9 980 000 Kč	80 980 Kč
A712	3 kk	83,64	8,37	92,01	3,43	27,8	8 910 714 Kč	9 980 000 Kč	80 980 Kč
7 NP - Budova B									
	Typ	Podlahová plocha m²	Terasa m²	Užitná plocha m²	Sklep m²	Parkovací místo m²	Cena bez DPH	Cena s DPH	Kč za m²
B704	1 kk	43,57	3,96	47,53	1,74		4 668 214 Kč	5 228 400,00 Kč	106 117,31 Kč
B705	1 kk	43,57	3,96	47,53	1,74		4 668 214 Kč	5 228 400,00 Kč	106 117,31 Kč
B702	2 kk	69,89	5,67	75,56	1,72	19	7 488 214 Kč	8 386 800,00 Kč	87 108,43 Kč
B707	2 kk	69,89	5,67	75,56	1,74	19	7 488 214 Kč	8 386 800,00 Kč	87 090,34 Kč
B703	3 kk	87,82	6,48	94,3	1,74	27,8	8 919 643 Kč	9 990 000,00 Kč	80 668,60 Kč
B706	3 kk	87,82	6,48	94,3	1,74	27,8	8 919 643 Kč	9 990 000,00 Kč	80 668,60 Kč
B701	3 kk	89,9	7,74	97,64	4,72	27,8	9 107 143 Kč	10 200 000,00 Kč	78 365,09 Kč
B708	3 kk	89,8	7,74	97,54	4,97	27,8	9 107 143 Kč	10 200 000,00 Kč	78 274,88 Kč
6 NP - Budova A									
	Typ	Podlahová plocha m²	Terasa m²	Užitná plocha m²	Sklep m²	Parkovací místo m²	Cena bez DPH	Cena s DPH	Kč za m²
A602	1 kk	25,37	5,53	30,9	2,85		2 491 696 Kč	2 790 700 Kč	82 687 Kč
A614	1 kk	25,37	5,53	30,9	2,85		2 491 696 Kč	2 790 700 Kč	82 687 Kč
A601	1 kk	26,37		26,37	2,85		2 589 911 Kč	2 900 700 Kč	99 271 Kč
A615	1 kk	26,37		26,37	2,85		2 589 911 Kč	2 900 700 Kč	99 271 Kč
A608	1 kk	31,02	8,01	39,03	2,85		3 046 607 Kč	3 412 200 Kč	81 476 Kč
A603	2 kk	46,04	11,29	57,33	2,85		4 521 786 Kč	5 064 400 Kč	84 154 Kč
A613	2 kk	46,04	11,29	57,33	2,85		4 521 786 Kč	5 064 400 Kč	84 154 Kč
A607	2 kk	46,33	11,54	57,87	2,85		4 550 268 Kč	5 096 300 Kč	83 931 Kč
A609	2 kk	46,33	11,54	57,87	3,43		4 550 268 Kč	5 096 300 Kč	83 137 Kč
A606	2 kk	51,29	13,99	65,28	3,43		5 037 411 Kč	5 641 900 Kč	82 112 Kč
A610	2 kk	51,29	13,99	65,28	3,43		5 037 411 Kč	5 641 900 Kč	82 112 Kč
A605	3 kk	65,22	8,37	73,59	3,43	27,8	6 405 536 Kč	7 174 200 Kč	68 443 Kč
A611	3 kk	65,22	8,37	73,59	3,43	27,8	6 405 536 Kč	7 174 200 Kč	68 443 Kč
A604	3 kk	65,91	8,37	74,28	3,43	27,8	6 473 304 Kč	7 250 100 Kč	68 715 Kč
A612	3 kk	65,91	8,37	74,28	3,43	27,8	6 473 304 Kč	7 250 100 Kč	68 715 Kč
6 NP - Budova B									
	Typ	Podlahová plocha m²	Terasa m²	Užitná plocha m²	Sklep m²	Parkovací místo m²	Cena bez DPH	Cena s DPH	Kč za m²
B604	1 kk	34,57	3,96	38,53	1,74		3 395 268 Kč	3 802 700 Kč	94 430 Kč
B605	1 kk	34,57	3,96	38,53	1,74		3 395 268 Kč	3 802 700 Kč	94 430 Kč
B602	2 kk	54,74	5,67	60,41	1,72		5 376 250 Kč	6 021 400 Kč	96 916 Kč
B607	2 kk	54,74	5,67	60,41	1,74		5 376 250 Kč	6 021 400 Kč	96 885 Kč
B603	3 kk	68,24	6,48	74,72	1,74	27,8	6 702 143 Kč	7 506 400 Kč	71 997 Kč
B606	3 kk	68,24	6,48	74,72	1,74	27,8	6 702 143 Kč	7 506 400 Kč	71 997 Kč
B601	3 kk	73,3	7,74	81,04	4,72	27,8	7 199 107 Kč	8 063 000 Kč	71 002 Kč
B608	3 kk	73,3	7,74	81,04	4,97	27,8	7 199 107 Kč	8 063 000 Kč	70 846 Kč
5 NP - Budova A									
	Typ	Podlahová plocha m²	Terasa m²	Užitná plocha m²	Sklep m²	Parkovací místo m²	Cena bez DPH	Cena s DPH	Kč za m²
A502	1 kk	25,37	5,53	30,9	2,85		2 446 393 Kč	2 739 960 Kč	81 184 Kč
A514	1 kk	25,37	5,53	30,9	2,85		2 446 393 Kč	2 739 960 Kč	81 184 Kč
A501	1 kk	26,37		26,37	2,85		2 542 821 Kč	2 847 960 Kč	97 466 Kč
A515	1 kk	26,37		26,37	2,85		2 542 821 Kč	2 847 960 Kč	97 466 Kč
A508	1 kk	31,02	8,01	39,03	2,85		2 991 214 Kč	3 350 160 Kč	79 994 Kč
A503	2 kk	46,04	11,29	57,33	2,85		4 439 571 Kč	4 972 320 Kč	82 624 Kč
A513	2 kk	46,04	11,29	57,33	2,85		4 439 571 Kč	4 972 320 Kč	82 624 Kč
A507	2 kk	46,33	11,54	57,87	2,85		4 467 536 Kč	5 003 640 Kč	82 405 Kč
A509	2 kk	46,33	11,54	57,87	3,43		4 467 536 Kč	5 003 640 Kč	81 625 Kč
A506	2 kk	51,29	13,99	65,28	3,43		4 945 821 Kč	5 539 320 Kč	80 619 Kč
A510	2 kk	51,29	13,99	65,28	3,43		4 945 821 Kč	5 539 320 Kč	80 619 Kč
A505	3 kk	65,22	8,37	73,59	3,43	27,8	6 289 071 Kč	7 043 760 Kč	67 199 Kč
A511	3 kk	65,22	8,37	73,59	3,43	27,8	6 289 071 Kč	7 043 760 Kč	67 199 Kč
A504	3 kk	65,91	8,37	74,28	3,43	27,8	6 355 607 Kč	7 118 280 Kč	67 465 Kč
A512	3 kk	65,91	8,37	74,28	3,43	27,8	6 355 607 Kč	7 118 280 Kč	67 465 Kč
5 NP - Budova B									
	Typ	Podlahová plocha m²	Terasa m²	Užitná plocha m²	Sklep m²	Parkovací místo m²	Cena bez DPH	Cena s DPH	Kč za m²
B504	1 kk	34,57	3,96	38,53	1,74		3 333 536 Kč	3 733 560 Kč	92 713 Kč
B505	1 kk	34,57	3,96	38,53	1,74		3 333 536 Kč	3 733 560 Kč	92 713 Kč
B502	2 kk	54,74	5,67	60,41	1,72		5 278 500 Kč	5 911 920 Kč	95 154 Kč
B507	2 kk	54,74	5,67	60,41	1,74		5 278 500 Kč	5 911 920 Kč	95 123 Kč
B503	3 kk	68,24	6,48	74,72	1,74	27,8	6 580 286 Kč	7 369 920 Kč	70 688 Kč
B506	3 kk	68,24	6,48	74,72	1,74	27,8	6 580 286 Kč	7 369 920 Kč	70 688 Kč
B501	3 kk	73,3	7,74	81,04	4,72	27,8	7 068 214 Kč	7 916 400 Kč	69 711 Kč
B508	3 kk	73,3	7,74	81,04	4,97	27,8	7 068 214 Kč	7 916 400 Kč	69 558 Kč

4 NP - Budova A									
	Typ	Podlahová plocha m²	Terasa m²	Užitná plocha m²	Sklep m²	Parkovací místo m²	Cena bez DPH	Cena s DPH	Kč za m²
A402	1 kk	25,37	5,53	30,9	2,85		2 401 089 Kč	2 689 220 Kč	79 681 Kč
A414	1 kk	25,37	5,53	30,9	2,85		2 401 089 Kč	2 689 220 Kč	79 681 Kč
A401	1 kk	26,37		26,37	2,85		2 495 732 Kč	2 795 220 Kč	95 661 Kč
A415	1 kk	26,37		26,37	2,85		2 495 732 Kč	2 795 220 Kč	95 661 Kč
A408	1 kk	31,02	8,01	39,03	2,85		2 935 821 Kč	3 288 120 Kč	78 513 Kč
A403	2 kk	46,04	11,29	57,33	2,85		4 357 357 Kč	4 880 240 Kč	81 094 Kč
A413	2 kk	46,04	11,29	57,33	2,85		4 357 357 Kč	4 880 240 Kč	81 094 Kč
A407	2 kk	46,33	11,54	57,87	2,85		4 384 804 Kč	4 910 980 Kč	80 879 Kč
A409	2 kk	46,33	11,54	57,87	3,43		4 384 804 Kč	4 910 980 Kč	80 114 Kč
A406	2 kk	51,29	13,99	65,28	3,43		4 854 232 Kč	5 436 740 Kč	79 126 Kč
A410	2 kk	51,29	13,99	65,28	3,43		4 854 232 Kč	5 436 740 Kč	79 126 Kč
A405	3 kk	65,22	8,37	73,59	3,43	27,8	6 172 607 Kč	6 913 320 Kč	65 954 Kč
A411	3 kk	65,22	8,37	73,59	3,43	27,8	6 172 607 Kč	6 913 320 Kč	65 954 Kč
A404	3 kk	65,91	8,37	74,28	3,43	27,8	6 237 911 Kč	6 986 460 Kč	66 216 Kč
A412	3 kk	65,91	8,37	74,28	3,43	27,8	6 237 911 Kč	6 986 460 Kč	66 216 Kč
4 NP - Budova B									
	Typ	Podlahová plocha m²	Terasa m²	Užitná plocha m²	Sklep m²	Parkovací místo m²	Cena bez DPH	Cena s DPH	Kč za m²
B404	1 kk	34,57	3,96	38,53	1,74		3 333 536 Kč	3 733 560 Kč	92 713 Kč
B405	1 kk	34,57	3,96	38,53	1,74		3 333 536 Kč	3 733 560 Kč	92 713 Kč
B402	2 kk	54,74	5,67	60,41	1,72		5 278 500 Kč	5 911 920 Kč	95 154 Kč
B407	2 kk	54,74	5,67	60,41	1,74		5 278 500 Kč	5 911 920 Kč	95 123 Kč
B403	3 kk	68,24	6,48	74,72	1,74	27,8	6 580 286 Kč	7 369 920 Kč	70 688 Kč
B406	3 kk	68,24	6,48	74,72	1,74	27,8	6 580 286 Kč	7 369 920 Kč	70 688 Kč
B401	3 kk	73,3	7,74	81,04	4,72	27,8	7 068 214 Kč	7 916 400 Kč	69 711 Kč
B408	3 kk	73,3	7,74	81,04	4,97	27,8	7 068 214 Kč	7 916 400 Kč	69 558 Kč
3 NP - Budova A									
	Typ	Podlahová plocha m²	Terasa m²	Užitná plocha m²	Sklep m²	Parkovací místo m²	Cena bez DPH	Cena s DPH	Kč za m²
A302	1 kk	25,37	5,53	30,9	2,85		2 355 786 Kč	2 638 480 Kč	78 177 Kč
A314	1 kk	25,37	5,53	30,9	2,85		2 355 786 Kč	2 638 480 Kč	78 177 Kč
A301	1 kk	26,37		26,37	2,85		2 448 643 Kč	2 742 480 Kč	93 856 Kč
A315	1 kk	26,37		26,37	2,85		2 448 643 Kč	2 742 480 Kč	93 856 Kč
A308	1 kk	31,02	8,01	39,03			2 880 429 Kč	3 226 080 Kč	82 656 Kč
A303	2 kk	46,04	11,29	57,33	2,85		4 275 143 Kč	4 788 160 Kč	79 564 Kč
A313	2 kk	46,04	11,29	57,33	2,85		4 275 143 Kč	4 788 160 Kč	79 564 Kč
A307	2 kk	46,33	11,54	57,87	3,43		4 302 071 Kč	4 818 320 Kč	78 602 Kč
A309	2 kk	46,33	11,54	57,87	3,43		4 302 071 Kč	4 818 320 Kč	78 602 Kč
A306	2 kk	51,29	13,99	65,28	3,43		4 762 643 Kč	5 334 160 Kč	77 633 Kč
A310	2 kk	51,29	13,99	65,28	3,43		4 762 643 Kč	5 334 160 Kč	77 633 Kč
A305	3 kk	65,22	8,37	73,59	3,43	27,8	6 056 143 Kč	6 782 880 Kč	64 710 Kč
A311	3 kk	65,22	8,37	73,59	3,43	27,8	6 056 143 Kč	6 782 880 Kč	64 710 Kč
A304	3 kk	65,91	21,27	87,18	3,43	27,8	6 120 214 Kč	6 854 640 Kč	57 889 Kč
A312	3 kk	65,91	8,37	74,28	3,43	27,8	6 120 214 Kč	6 854 640 Kč	64 967 Kč
3 NP - Budova B									
	Typ	Podlahová plocha m²	Terasa m²	Užitná plocha m²	Sklep m²	Parkovací místo m²	Cena bez DPH	Cena s DPH	Kč za m²
B304	1 kk	34,57	3,96	38,53	1,74		3 210 071 Kč	3 595 280 Kč	89 279 Kč
B305	1 kk	34,57	3,96	38,53	1,74		3 210 071 Kč	3 595 280 Kč	89 279 Kč
B302	2 kk	54,74	5,67	60,41	1,72		5 083 000 Kč	5 692 960 Kč	91 630 Kč
B307	2 kk	54,74	5,67	60,41	1,74		5 083 000 Kč	5 692 960 Kč	91 600 Kč
B303	3 kk	68,24	6,48	74,72	1,74	27,8	6 336 571 Kč	7 096 960 Kč	68 070 Kč
B306	3 kk	68,24	6,48	74,72	1,74	27,8	6 336 571 Kč	7 096 960 Kč	68 070 Kč
B301	3 kk	73,3	7,74	81,04	4,72	27,8	6 806 429 Kč	7 623 200 Kč	67 129 Kč
B308	3 kk	73,3	7,74	81,04	4,97	27,8	6 806 429 Kč	7 623 200 Kč	66 982 Kč
2 NP - Budova A									
	Typ	Podlahová plocha m²	Terasa m²	Užitná plocha m²	Sklep m²	Parkovací místo m²	Cena bez DPH	Cena s DPH	Kč za m²
A206	1 kk	33,29	8,91	42,2			3 031 768 Kč	3 395 580 Kč	80 464 Kč
A205	1 kk	43,24	10,26	53,5			3 937 929 Kč	4 410 480 Kč	82 439 Kč
A207	1 kk	44,28	10,26	54,54			4 032 643 Kč	4 516 560 Kč	82 812 Kč
A204	2 kk	53,27	14,8	68,07	3,43		4 851 375 Kč	5 433 540 Kč	75 994 Kč
A208	2 kk	53,27	14,8	68,07	3,43		4 851 375 Kč	5 433 540 Kč	75 994 Kč
A203	3 kk	69,55	8,37	77,92	3,43	27,8	6 334 018 Kč	7 094 100 Kč	64 994 Kč
A209	3 kk	69,55	8,37	77,92	3,43	27,8	6 334 018 Kč	7 094 100 Kč	64 994 Kč
A201	koncese	177,78	150	327,78			16 190 679 Kč	18 133 560 Kč	55 322 Kč
A210	koncese	177,78	150	327,78			16 190 679 Kč	18 133 560 Kč	55 322 Kč
2 NP - Budova B									
	Typ	Podlahová plocha m²	Terasa m²	Užitná plocha m²	Sklep m²	Parkovací místo m²	Cena bez DPH	Cena s DPH	Kč za m²
B204	1 kk	34,57	3,96	38,53	1,74		3 148 339 Kč	3 526 140 Kč	87 562 Kč
B205	1 kk	34,57	3,96	38,53	1,74		3 148 339 Kč	3 526 140 Kč	87 562 Kč
B202	2 kk	54,74	5,67	60,41	1,72		4 985 250 Kč	5 583 480 Kč	89 868 Kč
B207	2 kk	54,74	5,67	60,41	1,74		4 985 250 Kč	5 583 480 Kč	89 839 Kč
B203	3 kk	68,24	6,48	74,72	1,74	27,8	6 214 714 Kč	6 960 480 Kč	66 761 Kč
B206	3 kk	68,24	6,48	74,72	1,74	27,8	6 214 714 Kč	6 960 480 Kč	66 761 Kč
B201	3 kk	73,3	7,74	81,04	4,72	27,8	6 675 536 Kč	7 476 600 Kč	65 838 Kč
B208	3 kk	73,3	7,74	81,04	4,97	27,8	6 675 536 Kč	7 476 600 Kč	65 694 Kč
1 NP - Budova B									
	Typ	Podlahová plocha m²	Terasa m²	Užitná plocha m²	Sklep m²	Parkovací místo m²	Cena bez DPH	Cena s DPH	Kč za m²
B103	Koncese	26,88		26,88			2 640 000 Kč	2 956 800 Kč	110 000 Kč
B106	Koncese	26,88		26,88			2 640 000 Kč	2 956 800 Kč	110 000 Kč
B102	Koncese	30,72		30,72			3 017 143 Kč	3 379 200 Kč	110 000 Kč
B107	Koncese	30,72		30,72			3 017 143 Kč	3 379 200 Kč	110 000 Kč
B108	Koncese	30,94		30,94			3 038 750 Kč	3 403 400 Kč	110 000 Kč
B101	Koncese	30,95		30,95			3 039 732 Kč	3 404 500 Kč	110 000 Kč
B104	Koncese	89,02		89,02			8 743 036 Kč	9 792 200 Kč	110 000 Kč
B105	Koncese	210,99		210,99			20 722 232 Kč	23 208 900 Kč	110 000 Kč

Soerina